



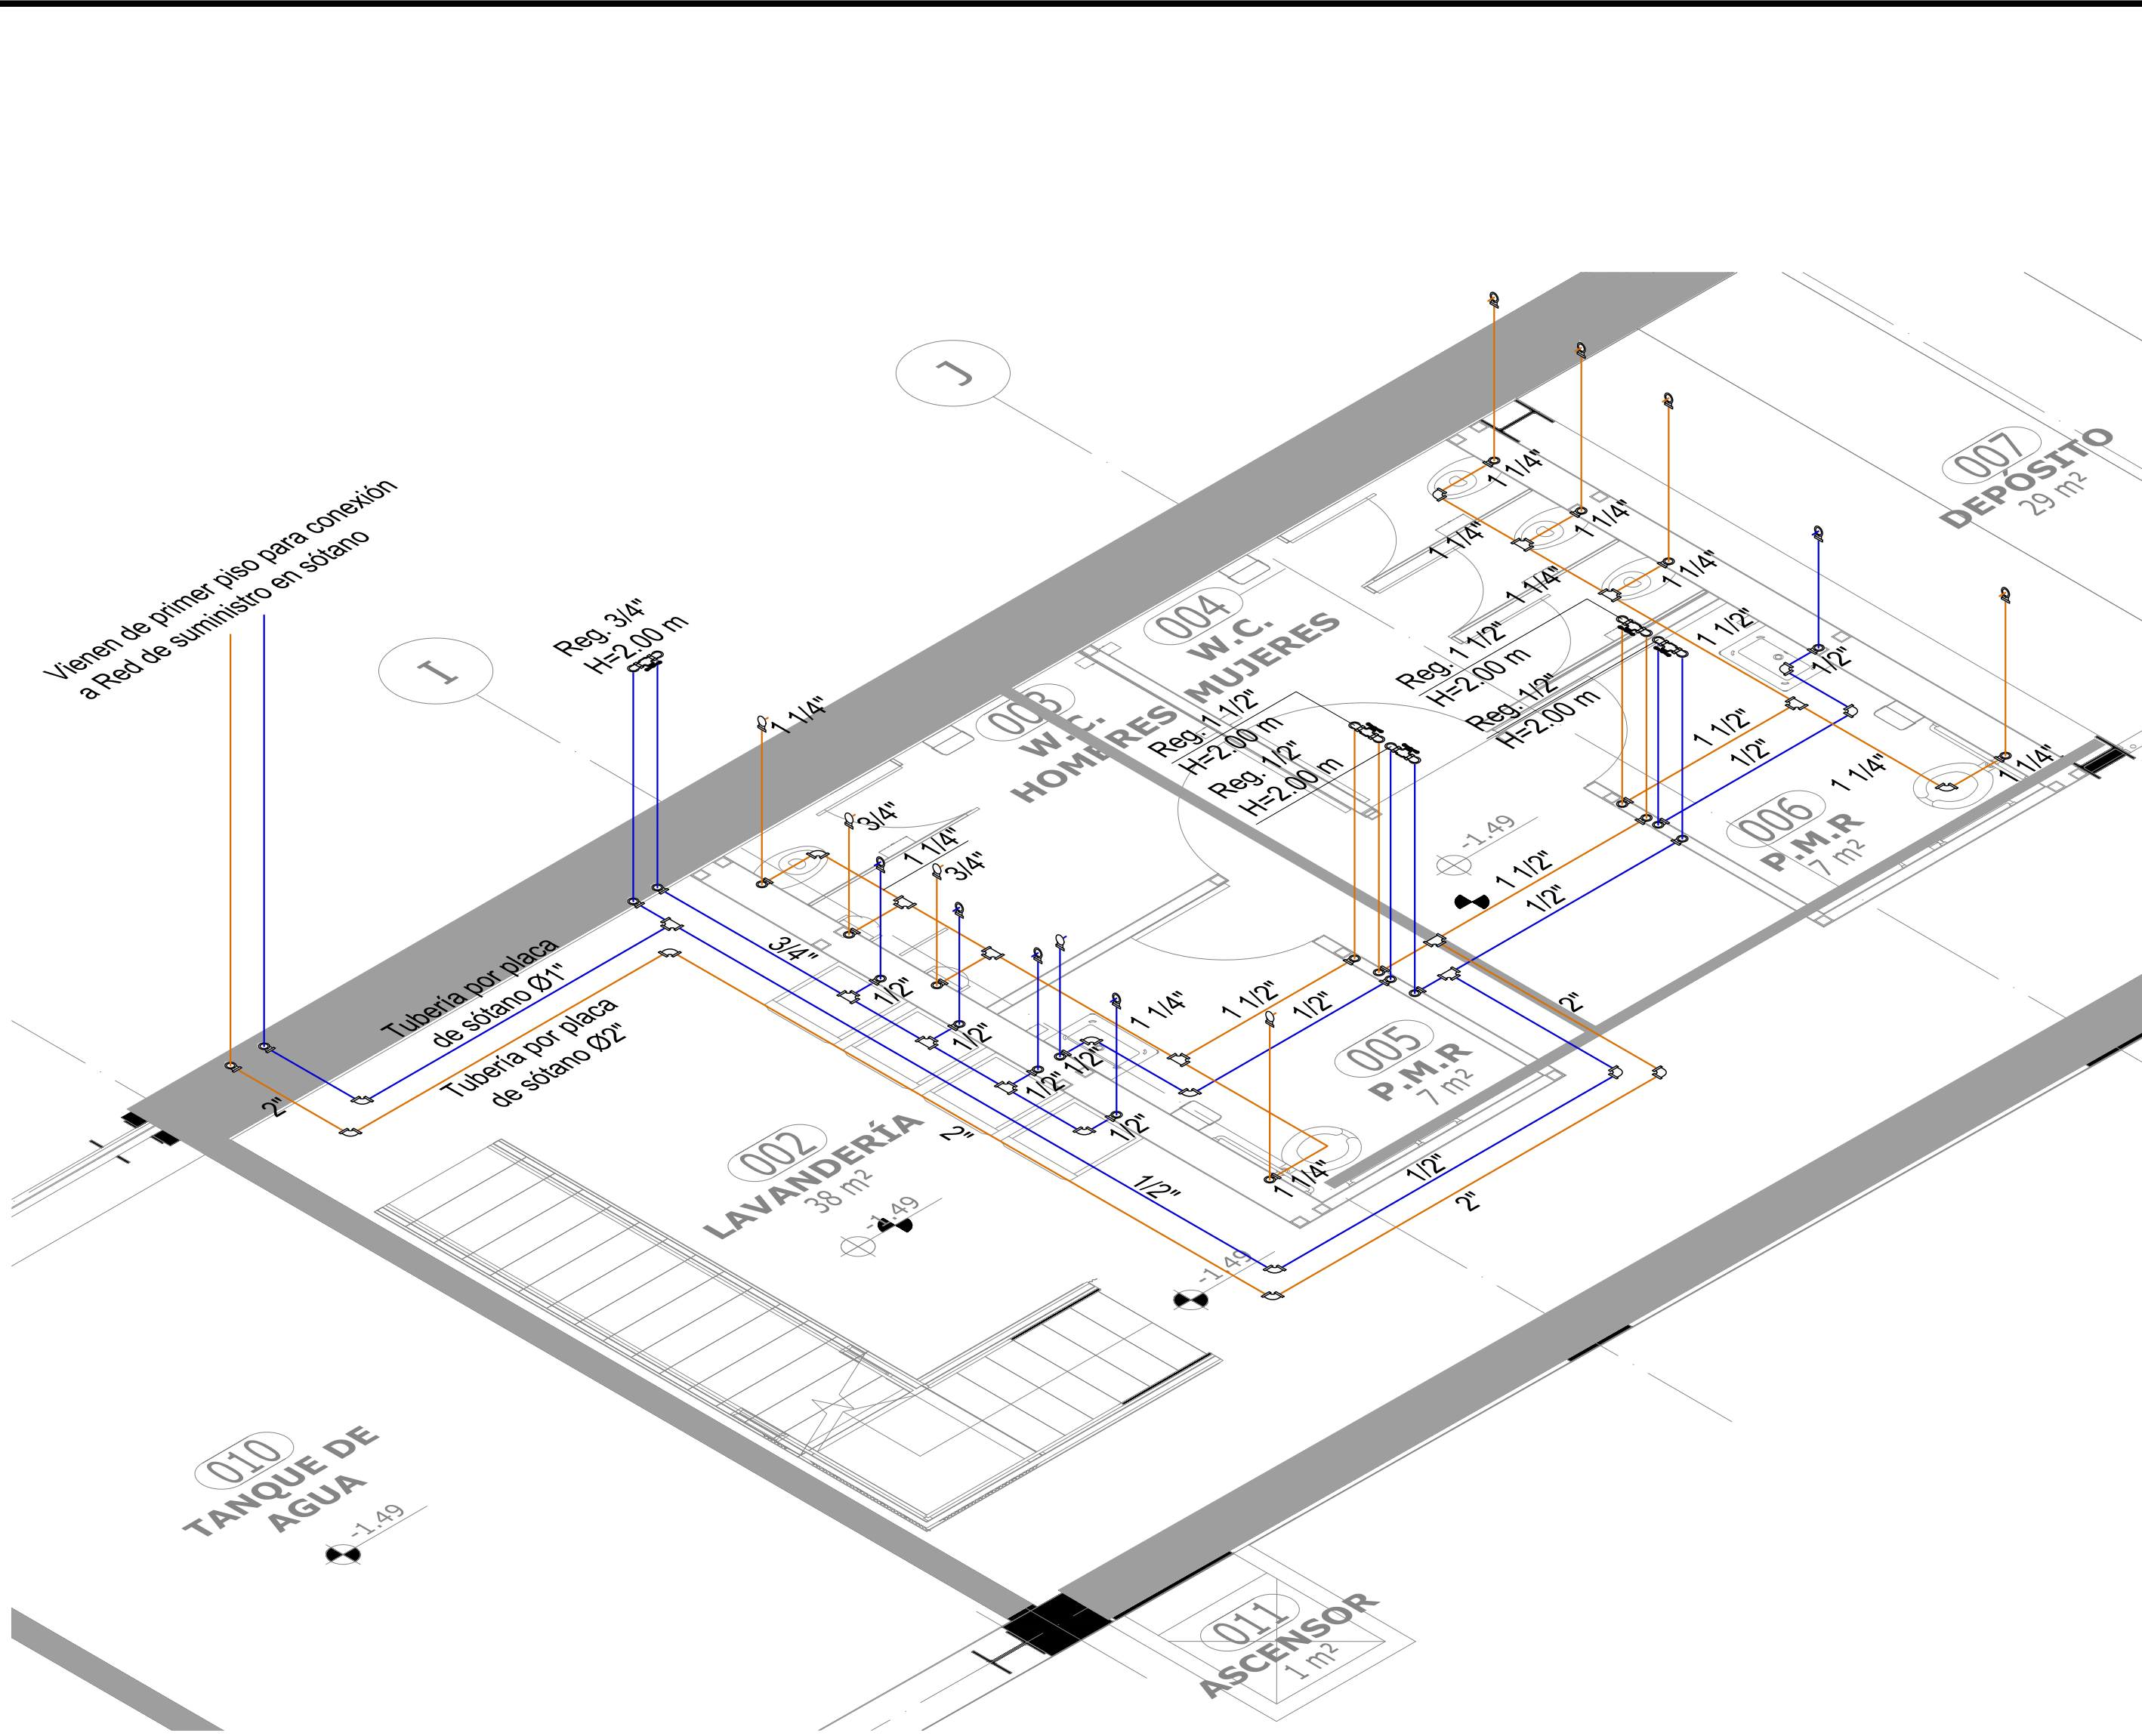


ESQUEMA ISOMÉTRICO BAÑOS SÓTANO

ESCALA : 1 : 40

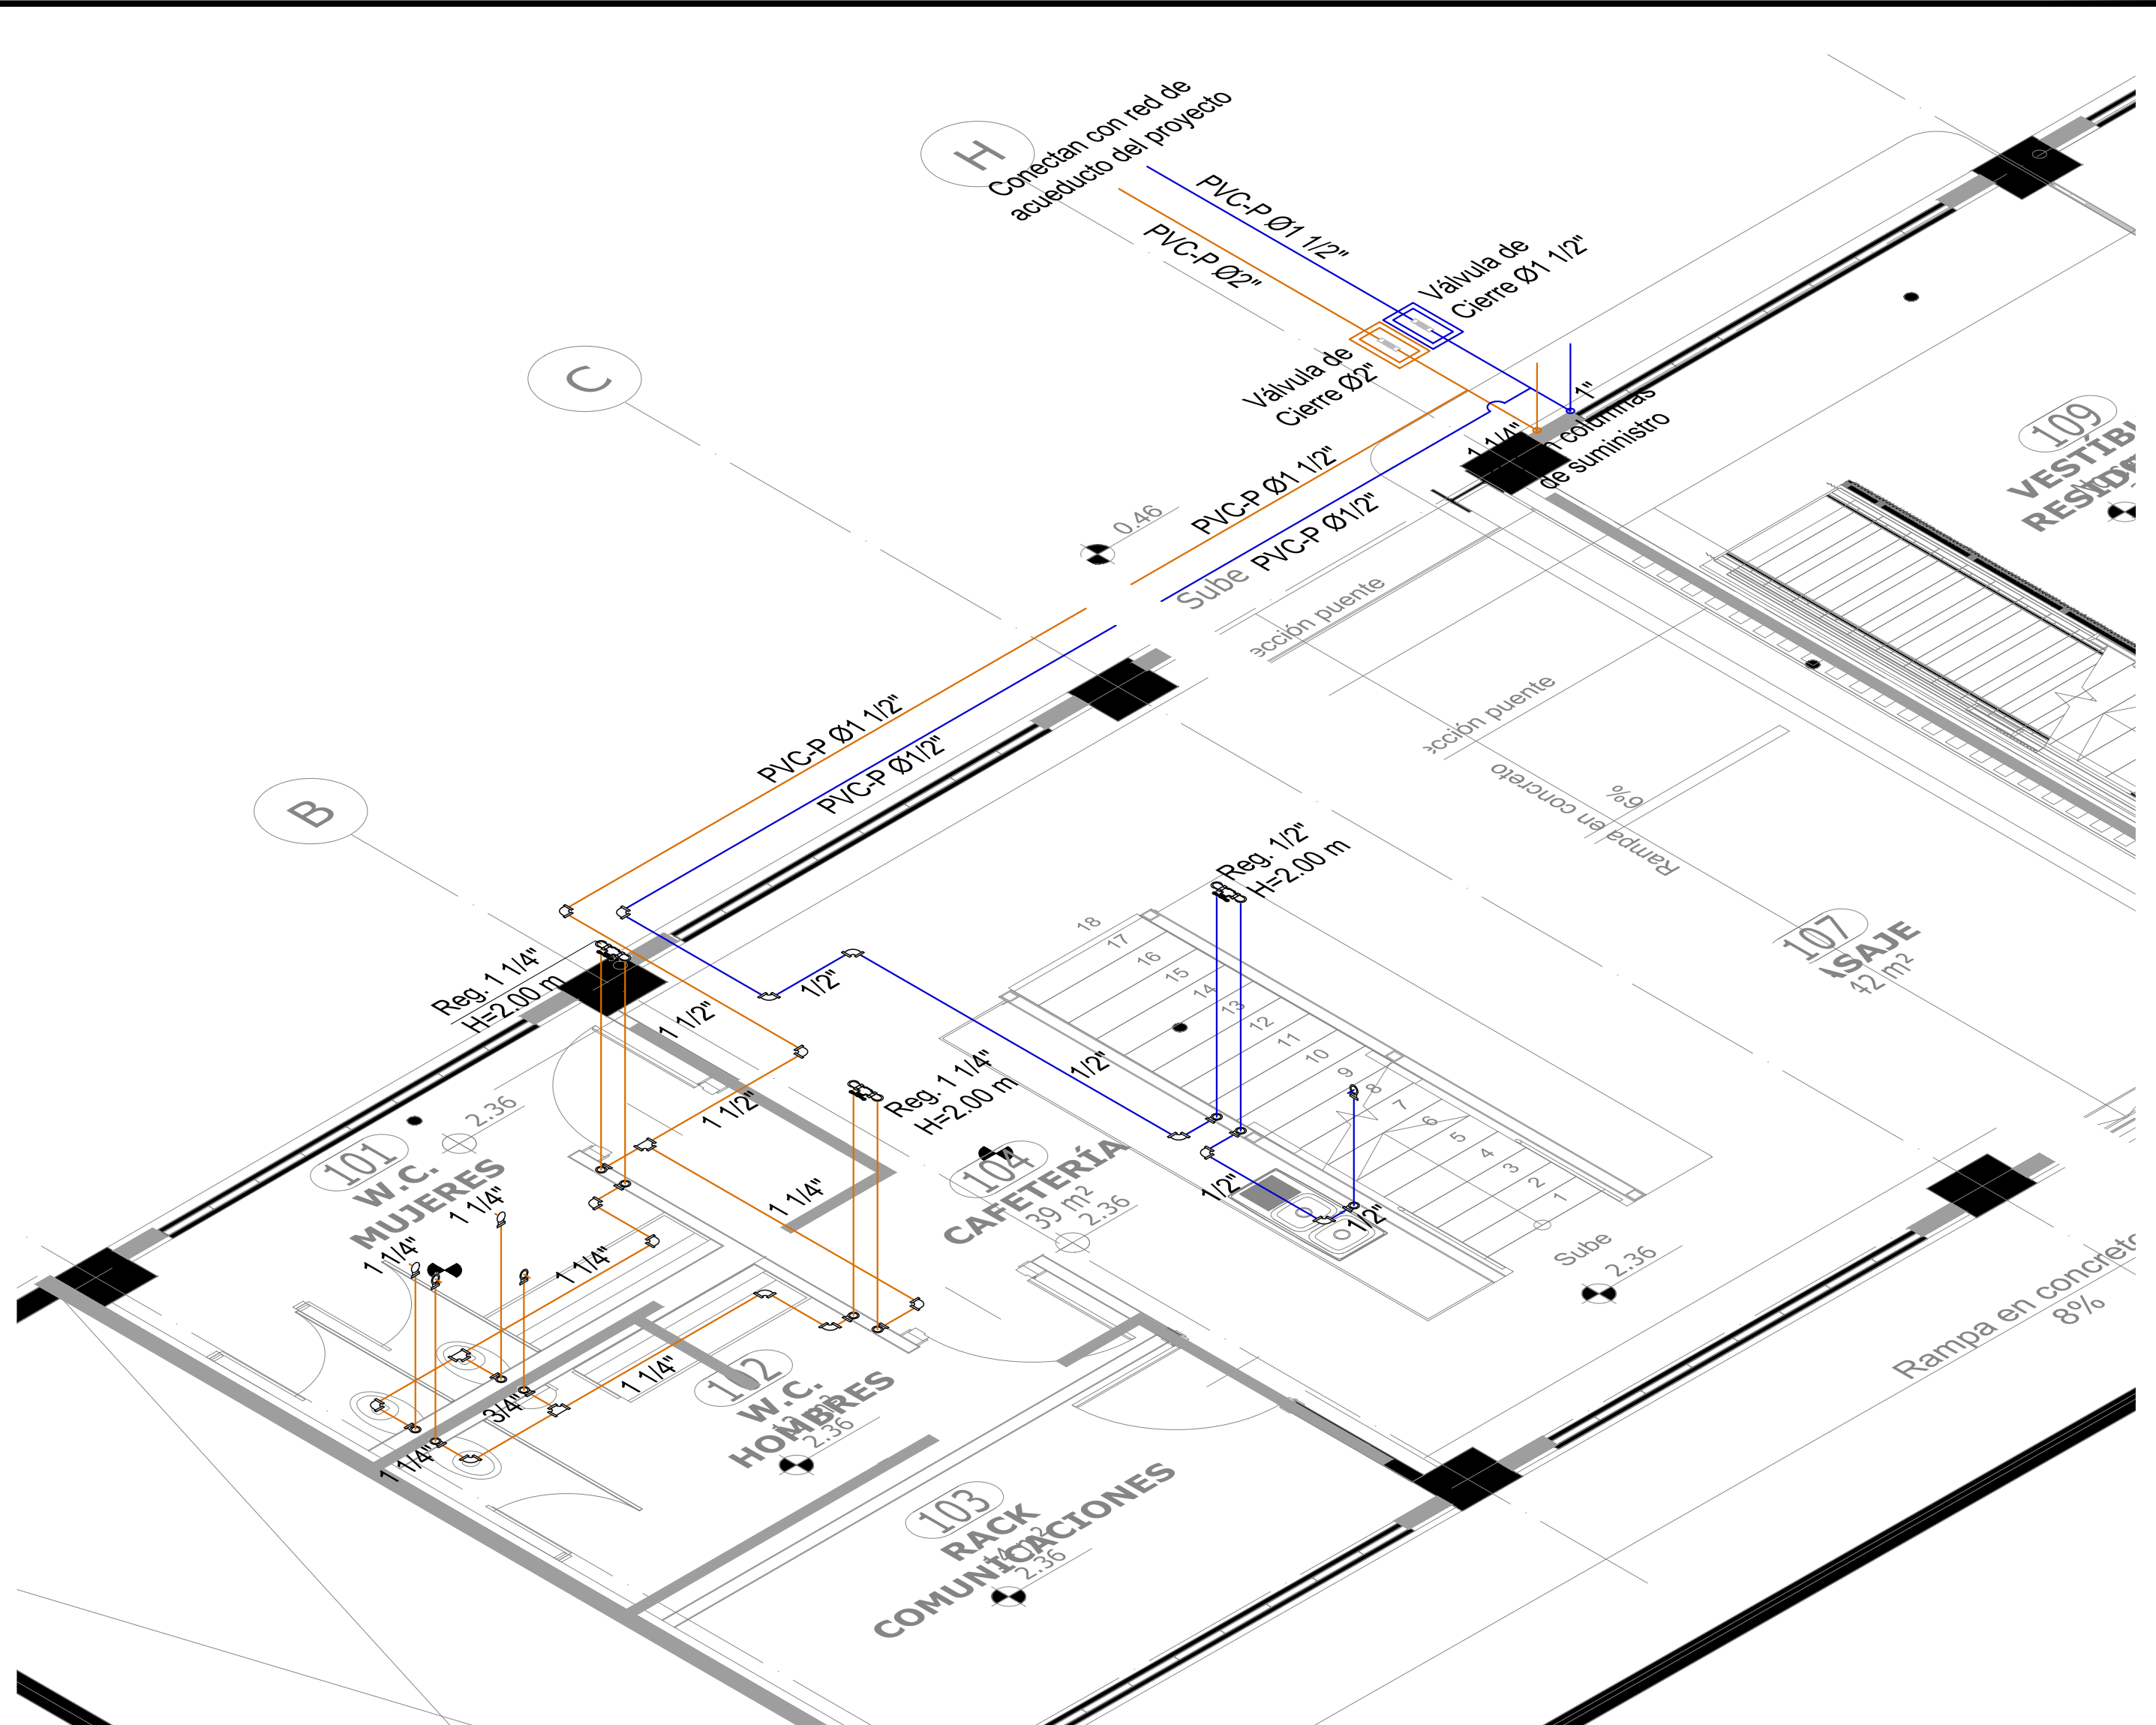


ESQUEMA ISOMÉTRICO BAÑOS Y CAFETERIA PISO 1

ESCALA : 1 : 40

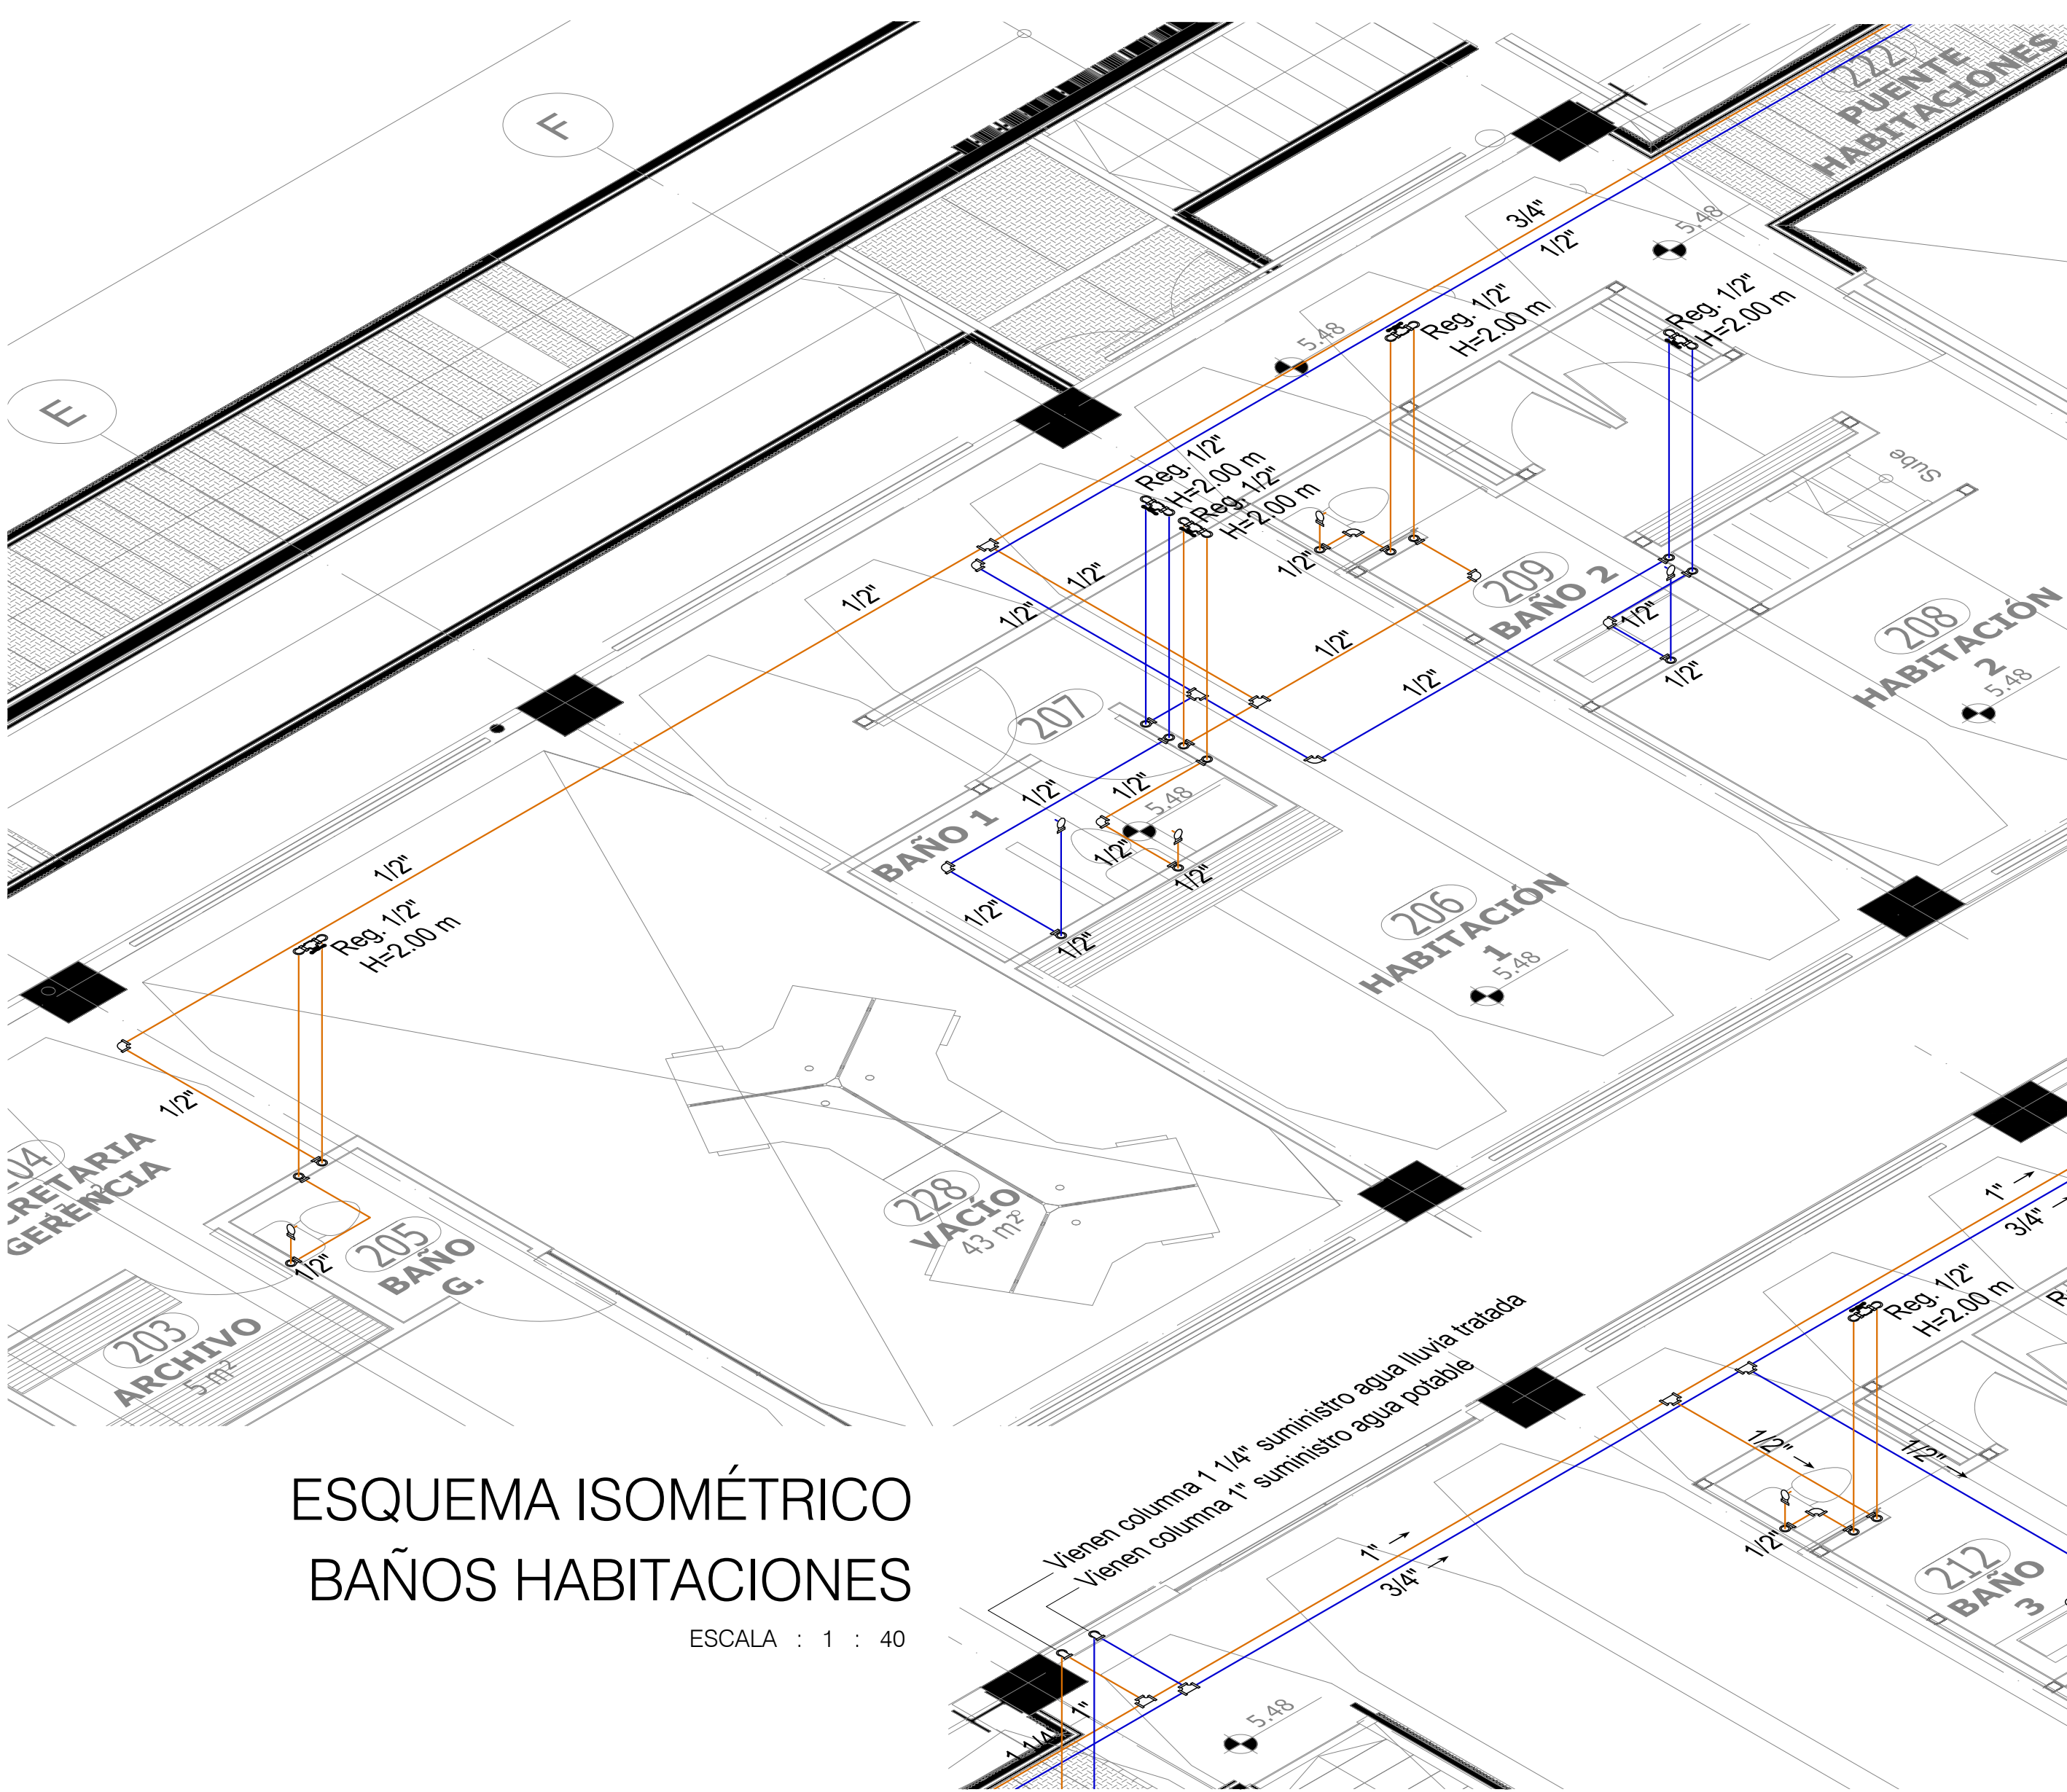

ESQUEMA ISOMÉTRICO BAÑOS HABITACIONES

ESCALA : 1 : 40

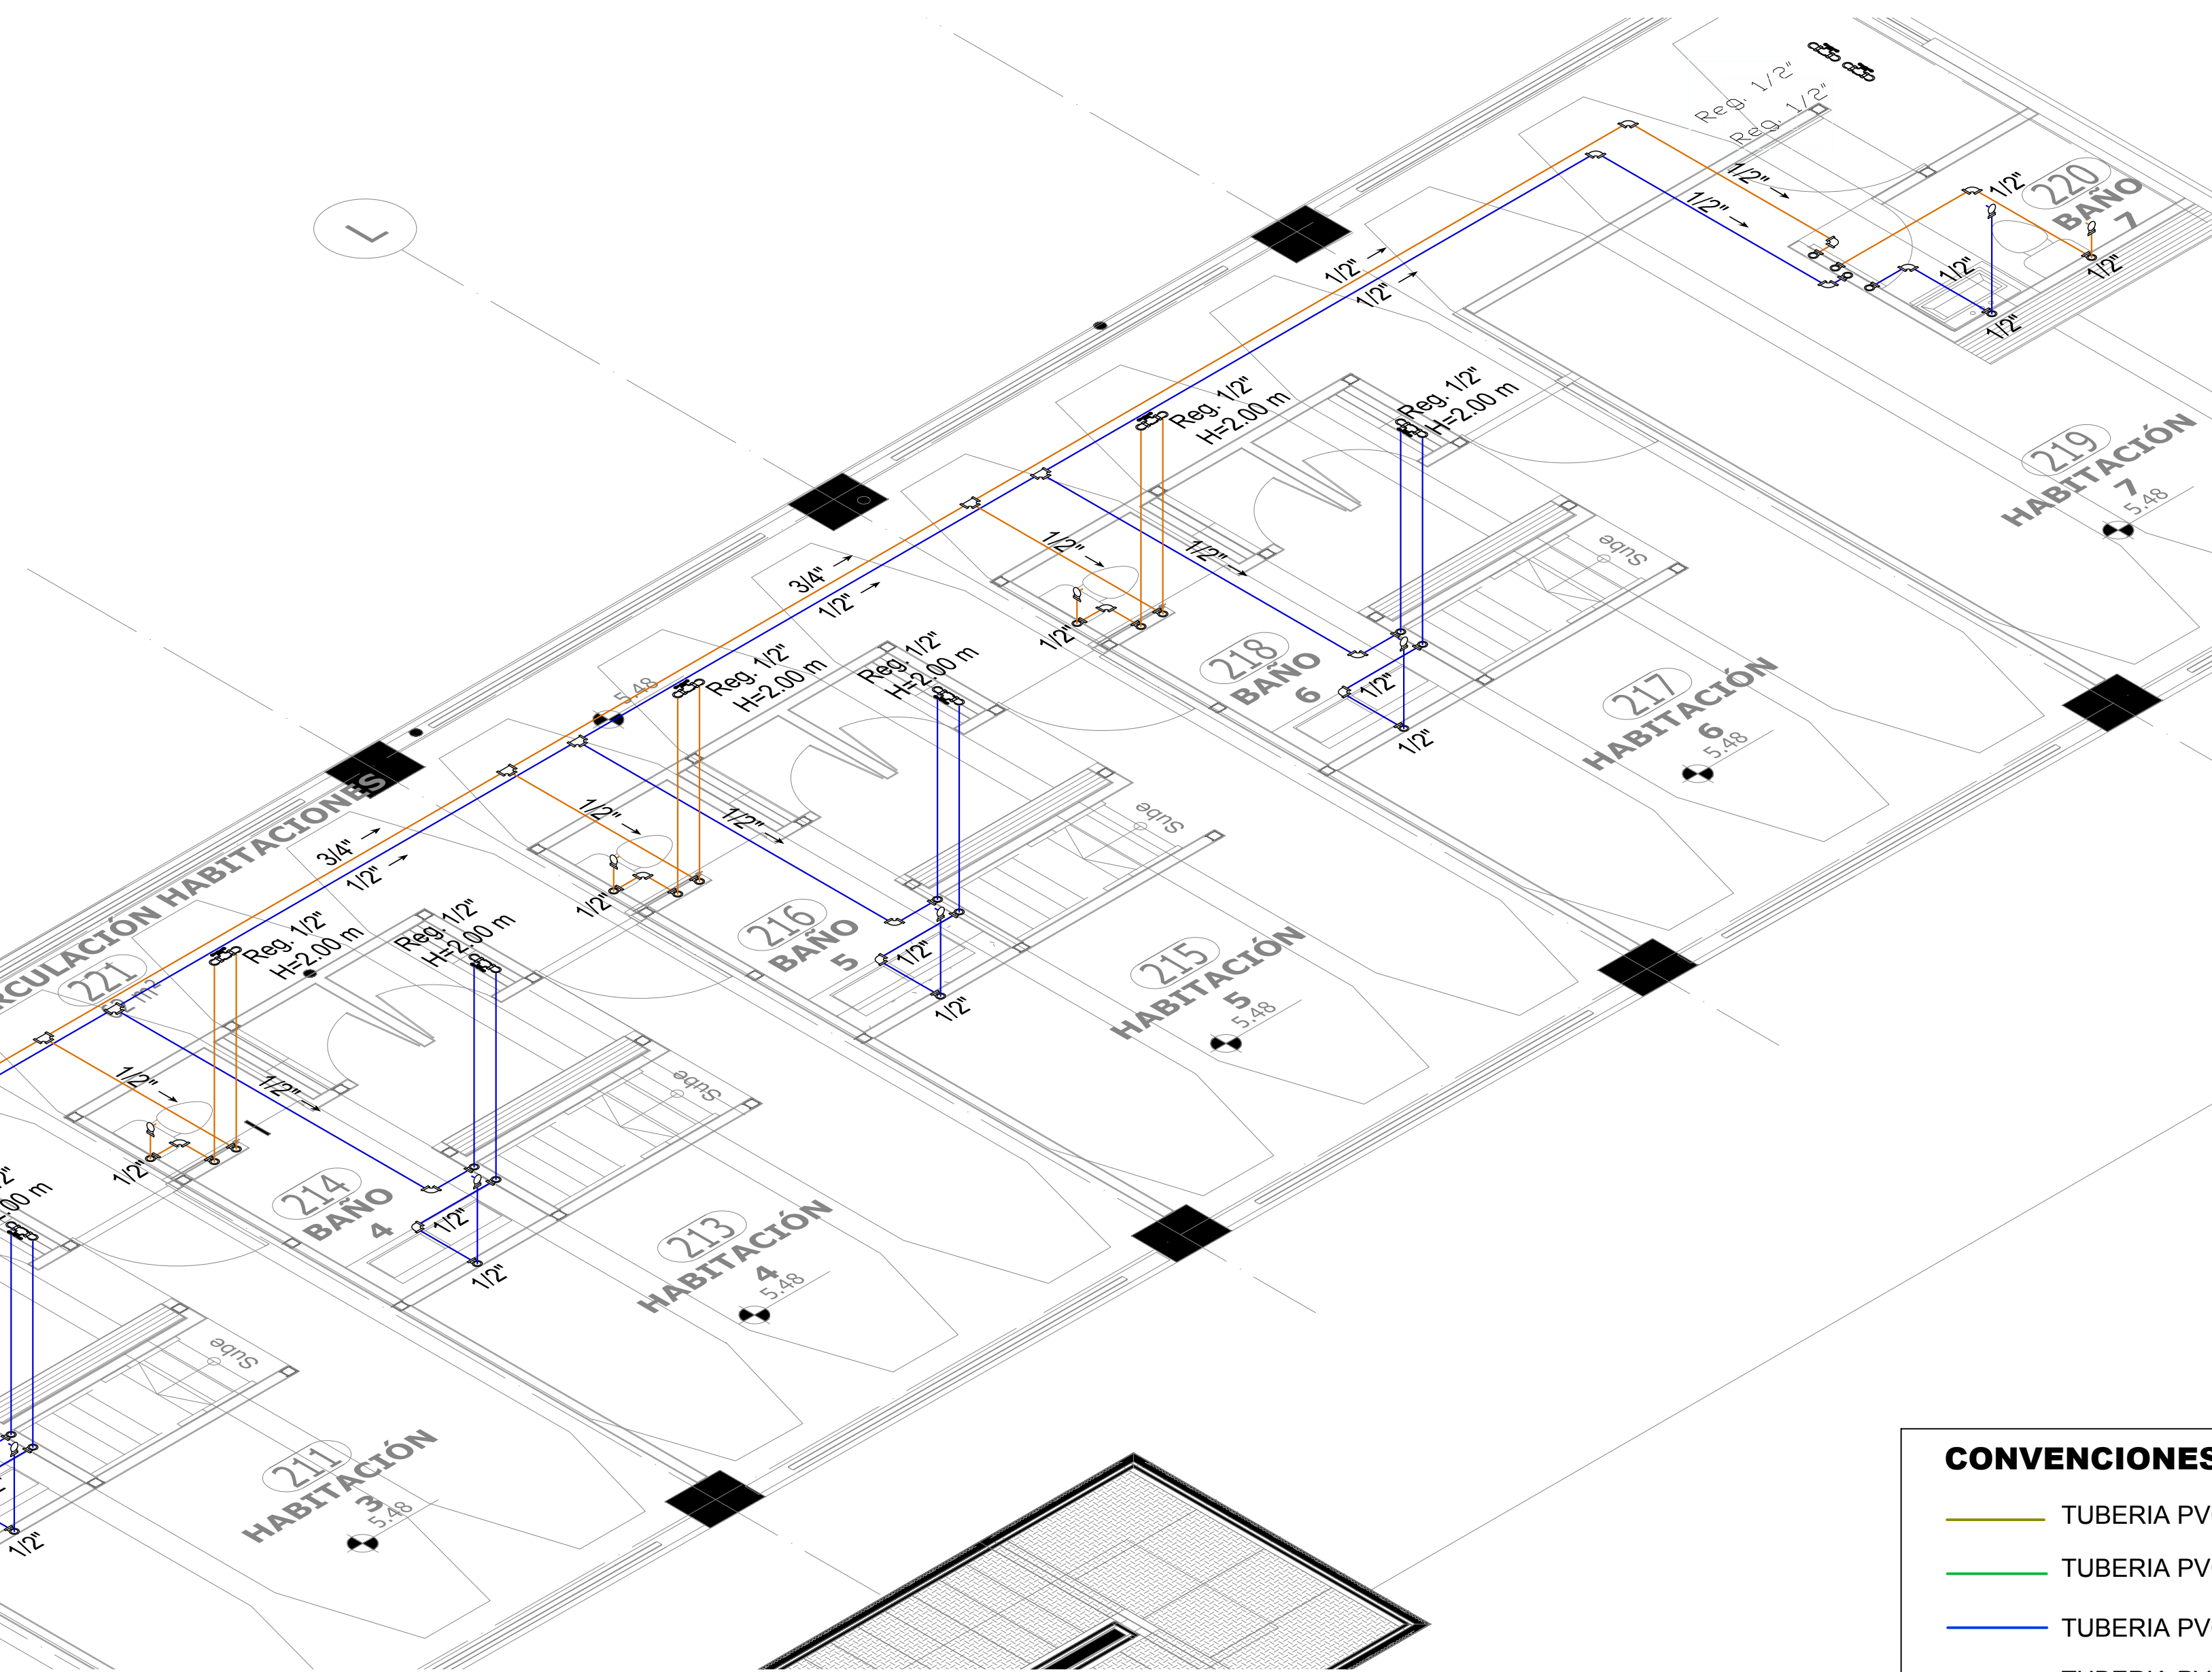

CONVENCIONES

- TUBERIA PVC-S Ø2"
- TUBERIA PVC-S Ø3"
- TUBERIA PVC-S Ø4"
- TUBERIA PVC-S Ø6"

10	10-ISO-01	
PLANO N°	REVISION	
10		
EDIFICIO 3 SUM ISOMETRICO.dwg		
PLANO DE REFERENCIA:		
MINICULTURA		
TODOS POR UN NUEVO PAÍS		
CONTRATO DE CONSULTORIA 2680		
ELABORACIÓN DE ESTUDIOS Y DISEÑOS TÉCNICOS NECESARIOS PARA LA REHABILITACIÓN DE LAS ANTIGUAS BODEGAS DE LA EMPRESA DE LICORES DEL VALLE EN EL NUEVO CENTRO DE DANZAS DEL VALLE "LICORERA" DE ACUERDO CON LOS LINEAMIENTOS DEFINIDOS POR EL MINISTERIO.		
CENTRO DE DANZA Y COREOGRAFÍA DEL VALLE		
PROYECTO DE REAHABILITACIÓN Y RESTAURACIÓN		
SANTIAGO DE CALI VALLE DEL CAUCA		
DIRECCION DE INMUEBLE:		
CARRERA 1 #26-85		
MAT. INMOBILIARIA:		
370-782709		
SUPERVISOR DE CONTRATO Carmen Patricia Hernández Ballesteros APOYO DE SUPERVISION Arq. Esteban Martínez Gómez DIRECTOR GENERAL Arq. Jorge Alberto Giraldo Balcazar		
CORDINADOR DEL CONSORCIO MMO LICORERA Arq. Jorge Enrique Martínez Fonseca CORDINADORA DE ESTUDIOS Arq. María Isabel Galindo		
INTERVENTOR Arq. Rafael Zamora Melo DIRECTOR DE INTERVENTORIA Arq. Rafael Rincon Calixto		
CONTIENE:		
DISEÑOS HIDRÁULICOS Y SANITARIOS		
DISEÑADOR HIDROSANITARIO		
ING. JOHN ALEXANDER TRUJILLO		
CONTENIDO:		
EDIFICIO 3 ESQUEMAS ISOMÉTRICOS SÓTANO, PISO 1 Y PISO 2		
NOTAS:		
-No tomar medidas directamente sobre el plano. -No hacer modificaciones a los planos sin la autorización de los arquitectos encargados. -Este plano anula a los anteriores a esta fecha. -Verificar y confrontar las medidas en obra.		
OBSERVACIONES:		
-OBSERVACIONES		
ESQUEMA. NUMERACION DE EDIFICIOS EN PLANTA		
ESCALA:		
INDICADAS		
FECHA:		
28/05/2018		
PLANO DE REFERENCIA:		
EDIFICIO 3 SUM ISOMETRICO.dwg		
REVISION	PLANO N°	PLANCHA N°
	HS-ISO-01	01
		DE
		01