

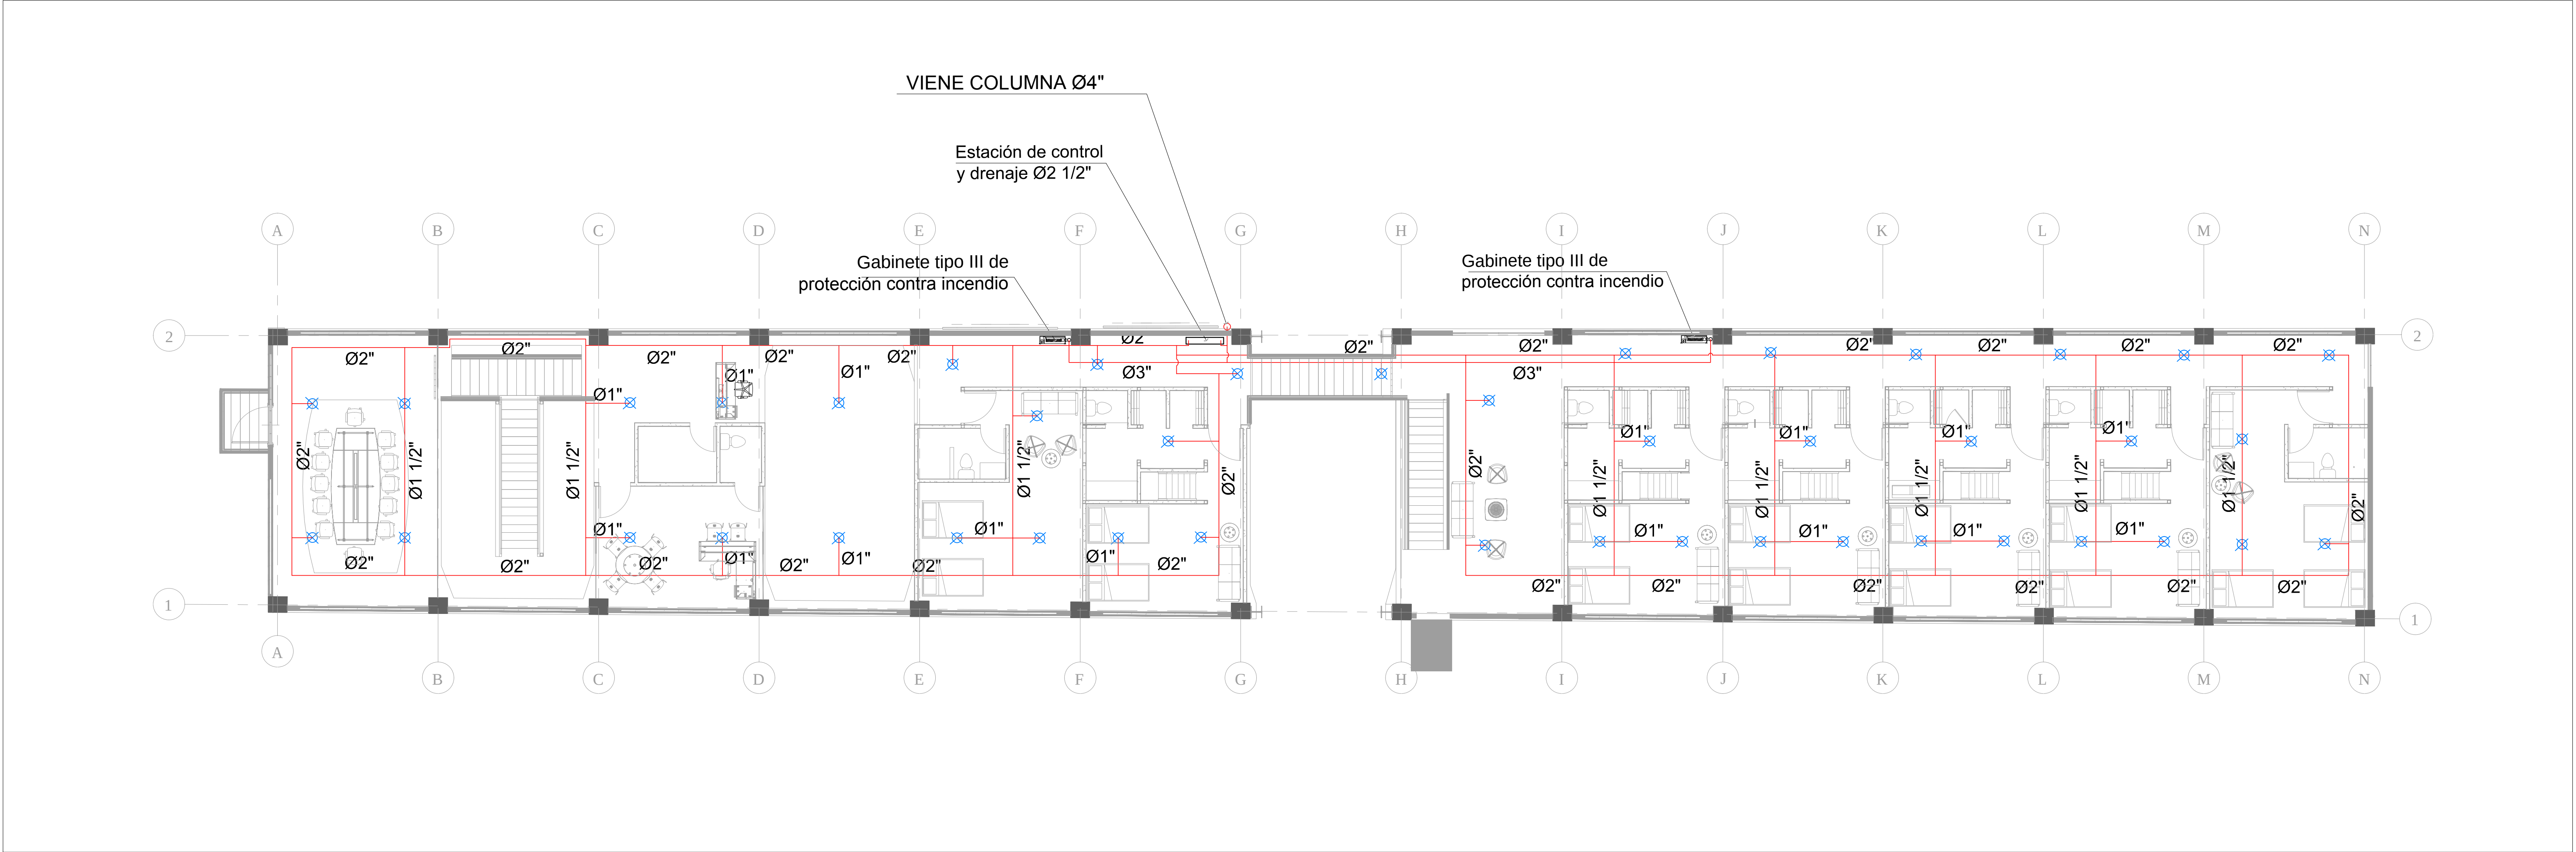


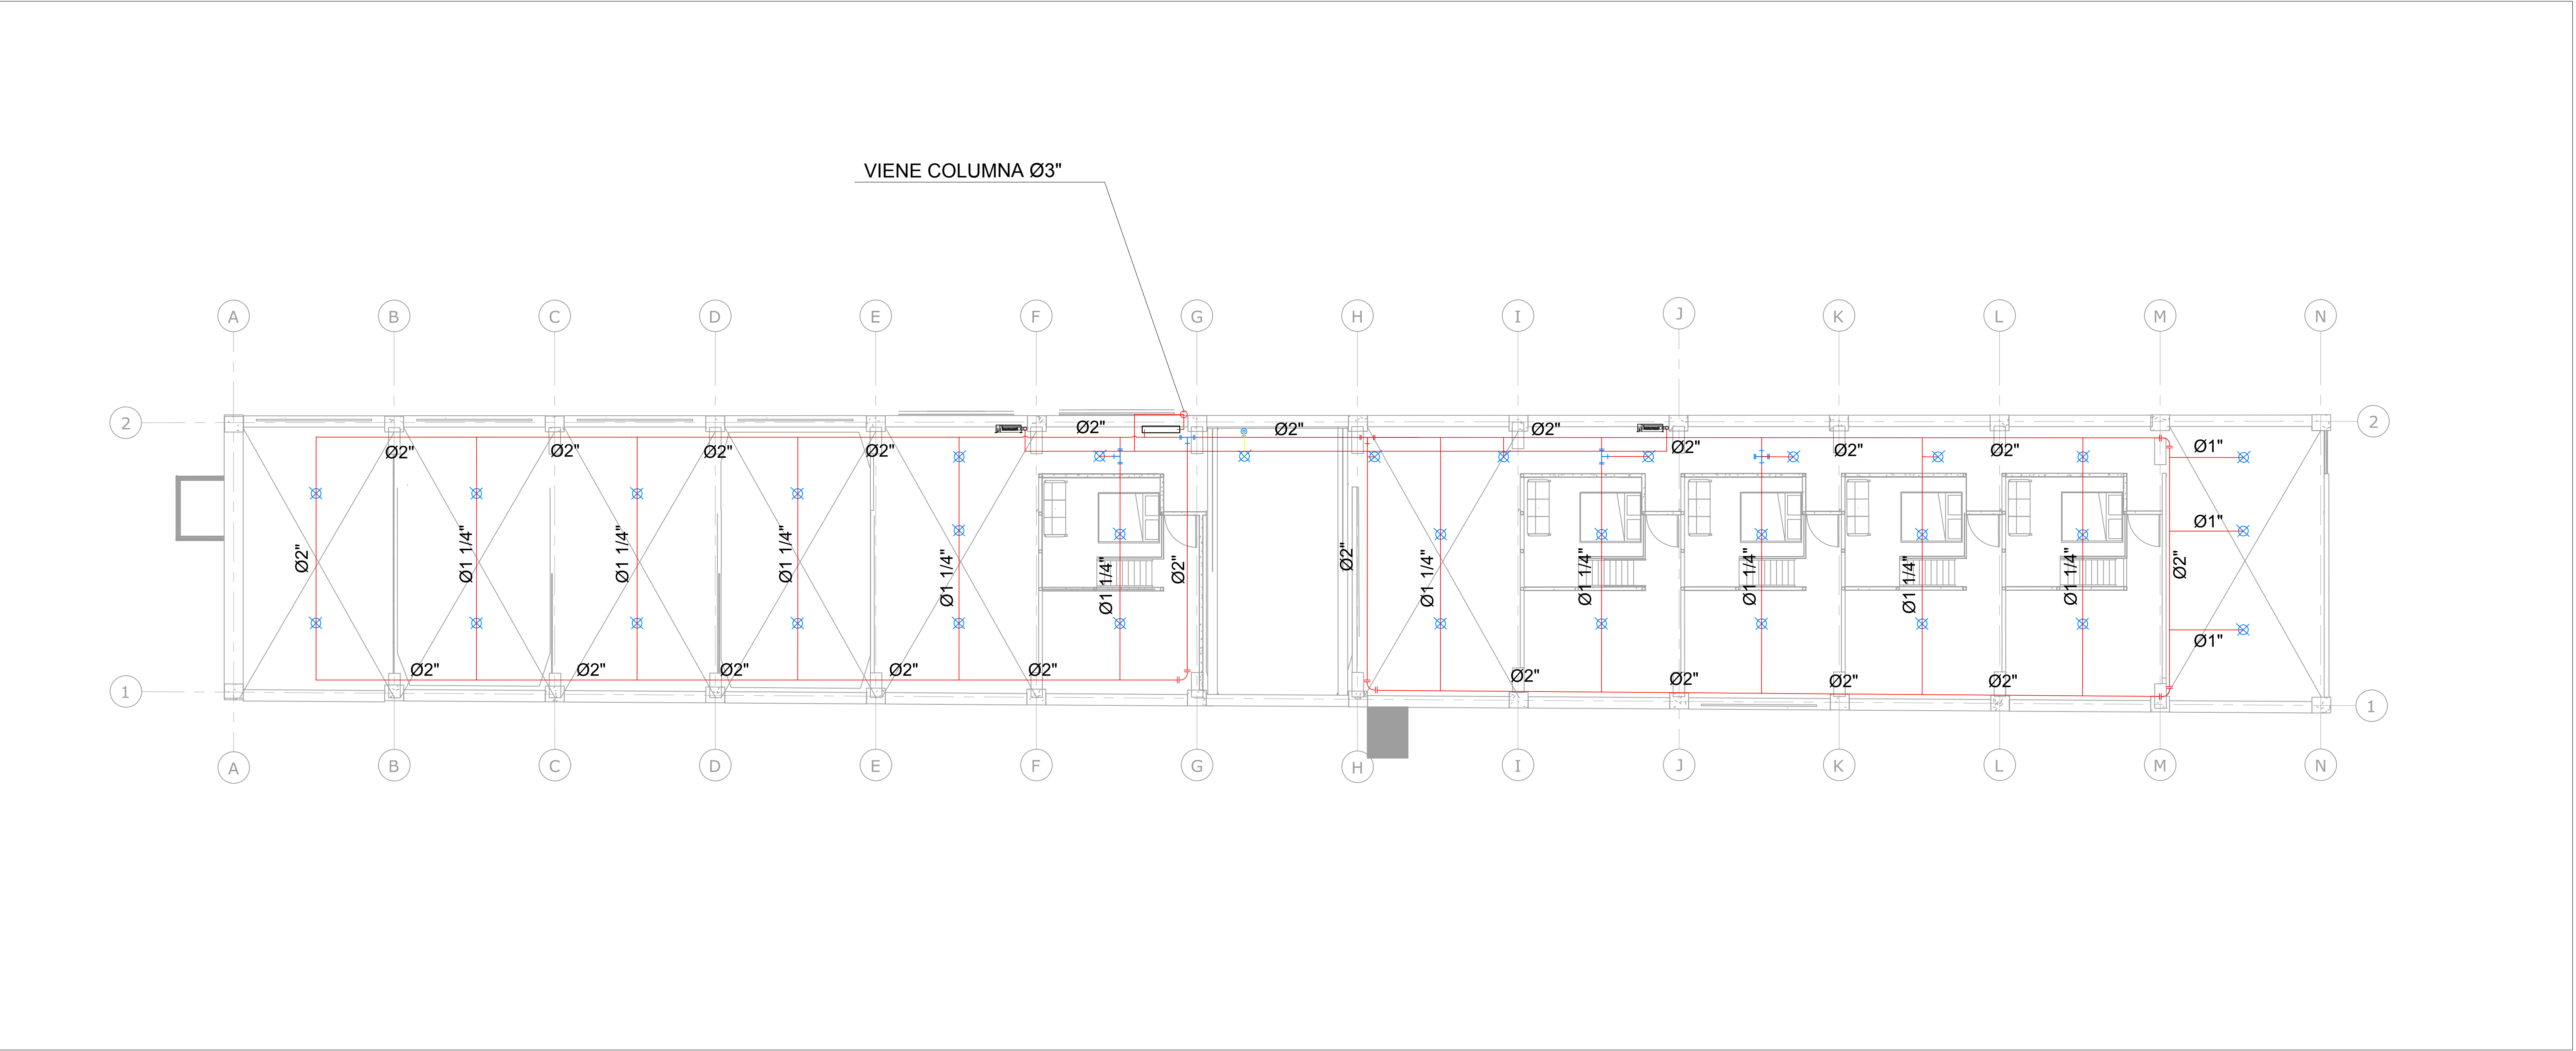

PLANTA INCENDIO PISO 2
ESCALA : 1 : 100

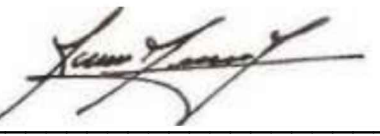

PLANTA INCENDIO MEZZANINE
ESCALA : 1 : 100

02	DE	02	02	HS-02	REVISION	PLANO N°	PLANCHAS N°
EDIFICIO 3 RCI 180620.dwg							
PLANO DE REFERENCIA:							
<div><div>MINICULTURA</div><div>TODOS POR UN NUEVO PAÍS PAZ · EQUIDAD · EDUCACIÓN</div></div>							
CONTRATO DE CONSULTORIA 2680 ELABORACIÓN DE ESTUDIOS Y DISEÑOS TÉCNICOS NECESARIOS PARA LA REHABILITACIÓN DE LAS ANTIGUAS BODEGAS DE LA EMPRESA DE LICORES DEL VALLE EN EL NUEVO CENTRO DE DANZAS DEL VALLE "LICORERA" DE ACUERDO CON LOS LINEAMIENTOS DEFINIDOS POR EL MINISTERIO.							
CENTRO DE DANZA Y COREOGRAFÍA DEL VALLE PROYECTO DE REAHABILITACIÓN Y RESTAURACIÓN SANTIAGO DE CALI VALLE DEL CAUCA							
DIRECCION DE INMUEBLE: CARRERA 1 #26-85							
MAT. INMOBILIARIA: 370-782709							
SUPERVISOR DE CONTRATO Carmen Patricia Hernández Ballesteros APOYO DE SUPERVISION Arq. Esteban Martínez Gómez DIRECTOR GENERAL Arq. Jorge Alberto Giraldo Balcazar							
CORDINADOR DEL CONSORCIO MMO LICORERA Arq. Jorge Enrique Martínez Fonseca CORDINADORA DE ESTUDIOS Arq. María Isabel Galindo							
<div><div>Σ</div><div>INTERVENTOR Arq. Rafael Zamora Melo DIRECTOR DE INTERVENTORIA Arq. Rafael Rincon Calixto</div></div>							
CONTIENE: DISEÑOS HIDRÁULICOS Y SANITARIOS							
DISEÑADOR HIDROSANITARIO  ING. JOHN ALEXANDER TRUJILLO							
CONTENIDO: EDIFICIO 3 RED CONTRA INCENDIO PISO 02 Y MEZZANINE							
NOTAS: -No tomar medidas directamente sobre el plano. -No hacer modificaciones a los planos sin la autorización de los arquitectos encargados. -Este plano anula a los anteriores a esta fecha. -Verificar y confrontar las medidas en obra.							
OBSERVACIONES: -OBSERVACIONES <div><div><div>EDIFICIO 6</div><div>EDIFICIO 3</div><div>EDIFICIO 4</div><div>EDIFICIO 1</div><div>EDIFICIO 2</div><div>EDIFICIO 5</div><div>EDIFICIO 14</div></div><div><div>BODEGA</div><div>BODEGA</div><div>BODEGA</div><div>BODEGA</div><div>BODEGA</div><div>BODEGA</div></div></div> <div>ESQUEMA. NUMERACIÓN DE EDIFICIOS EN PLANTA</div>							
ESCALA: 1:100				FECHA: 28/05/2018			
PLANO DE REFERENCIA: EDIFICIO 3 RCI 180620.dwg							
REVISION	PLANO N°		PLANCHAS N°		DE		
	HS-02		02		02		