

PROYECTO
CDV FUNDACIÓN

LOCALIZACIÓN:
Barrio San Francisco
Y:1,654,072.0478 X:967,258.1361
MUNICIPIO DE FUNDACION

OBSERVACIONES / MODIFICACIONES

DISEÑO INGENIERO:

Divert Cucunubá
Divert Cucunubá
M.P. 08202-188664 ATL.
Vg.Bg. CLIENTE Vg.Bg. INTERVENOR

CONTIENE

INSTALACIONES SANITARIAS
AN/ALL

ESCALA 1 : 100
FECHA
TITULAR
FECHA DE COPIA

P-001



PLANO Nº
11
DE
20

1. TODAS LAS DIMENSIONES ESTÁN DADAS EN METROS, EXCEPTO DONDE SE INDIQUE OTRA UNIDAD, LOS NIVELES DE BATEA Y TERRENO ESTAN DADOS EN METROS.
2. LAS TUBERÍAS Y ACCESORIOS PARA LA RED INTERNA DE DESAGÜES DE AGUAS RESIDUALES SERÁN EN PVC-SANITARIA PARA DIÁMETROS MENORES O IGUALES A 6", Y DEBEN CUMPLIR LAS NORMAS ICONTEC NTC 1087 Y NTC 1341. PARA DIÁMETROS MAYORES A 6" SE EMPLEARÁ TUBERÍA Y ACCESORIOS PVC ALCANTARILLADO, Y DEBEN CUMPLIR LAS NORMAS NTC 3722-1 Y NTC 3721.
3. LAS DIMENSIONES Y ALTURAS DE CONEXIÓN DE LOS APARATOS DEBEN SER CONFRONTADAS CON LAS COTAS Y NIVELES ARQUITECTÓNICOS DEFINITIVOS Y PRIMARÁ LA INFORMACIÓN DE LOS PLANOS DE DETALLE ARQUITECTÓNICO.
4. EL CONTRATISTA DEBERÁ VERIFICAR CON ANTERIORIDAD A LA EJECUCIÓN DE LAS OBRAS, LA LOCALIZACIÓN DE TUBERÍAS Y DUCTOS, PARA PODER ENCONTRAR INTERFERENCIAS QUE NO SE OBSERVAN EN EL DISEÑO.
5. TODA LA TUBERIA LOS PISOS SUPERIORES VA COLGADA BAJO PLACA ALMENOS QUE SE INDIQUE LO CONTRARIO.

CONVENCIONES

	Tubería PVC-S
	Tubería Reventilacion
	Tubería Agua Lluvia
	Yee PVC-S
	Codo PVC-P
	Bujes PVC-S
	Sifon PVC-S
	Tapon De Inspeccion PVC-S
	Caja de Inspeccion

DETALLES Y DESPIECES APARATOS SANITARIOS

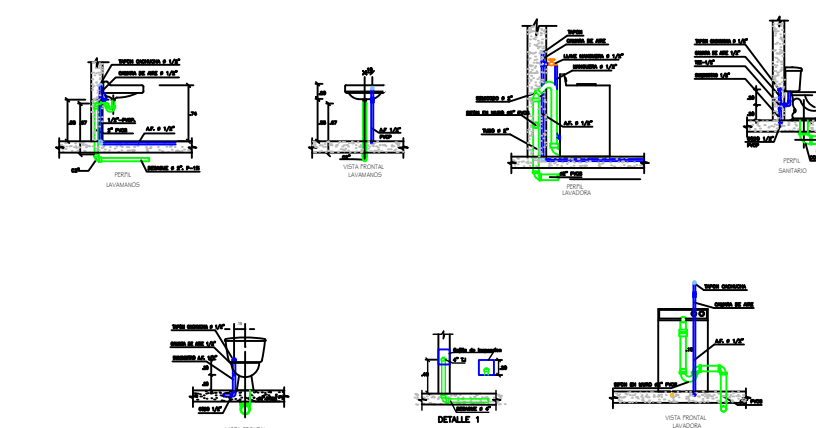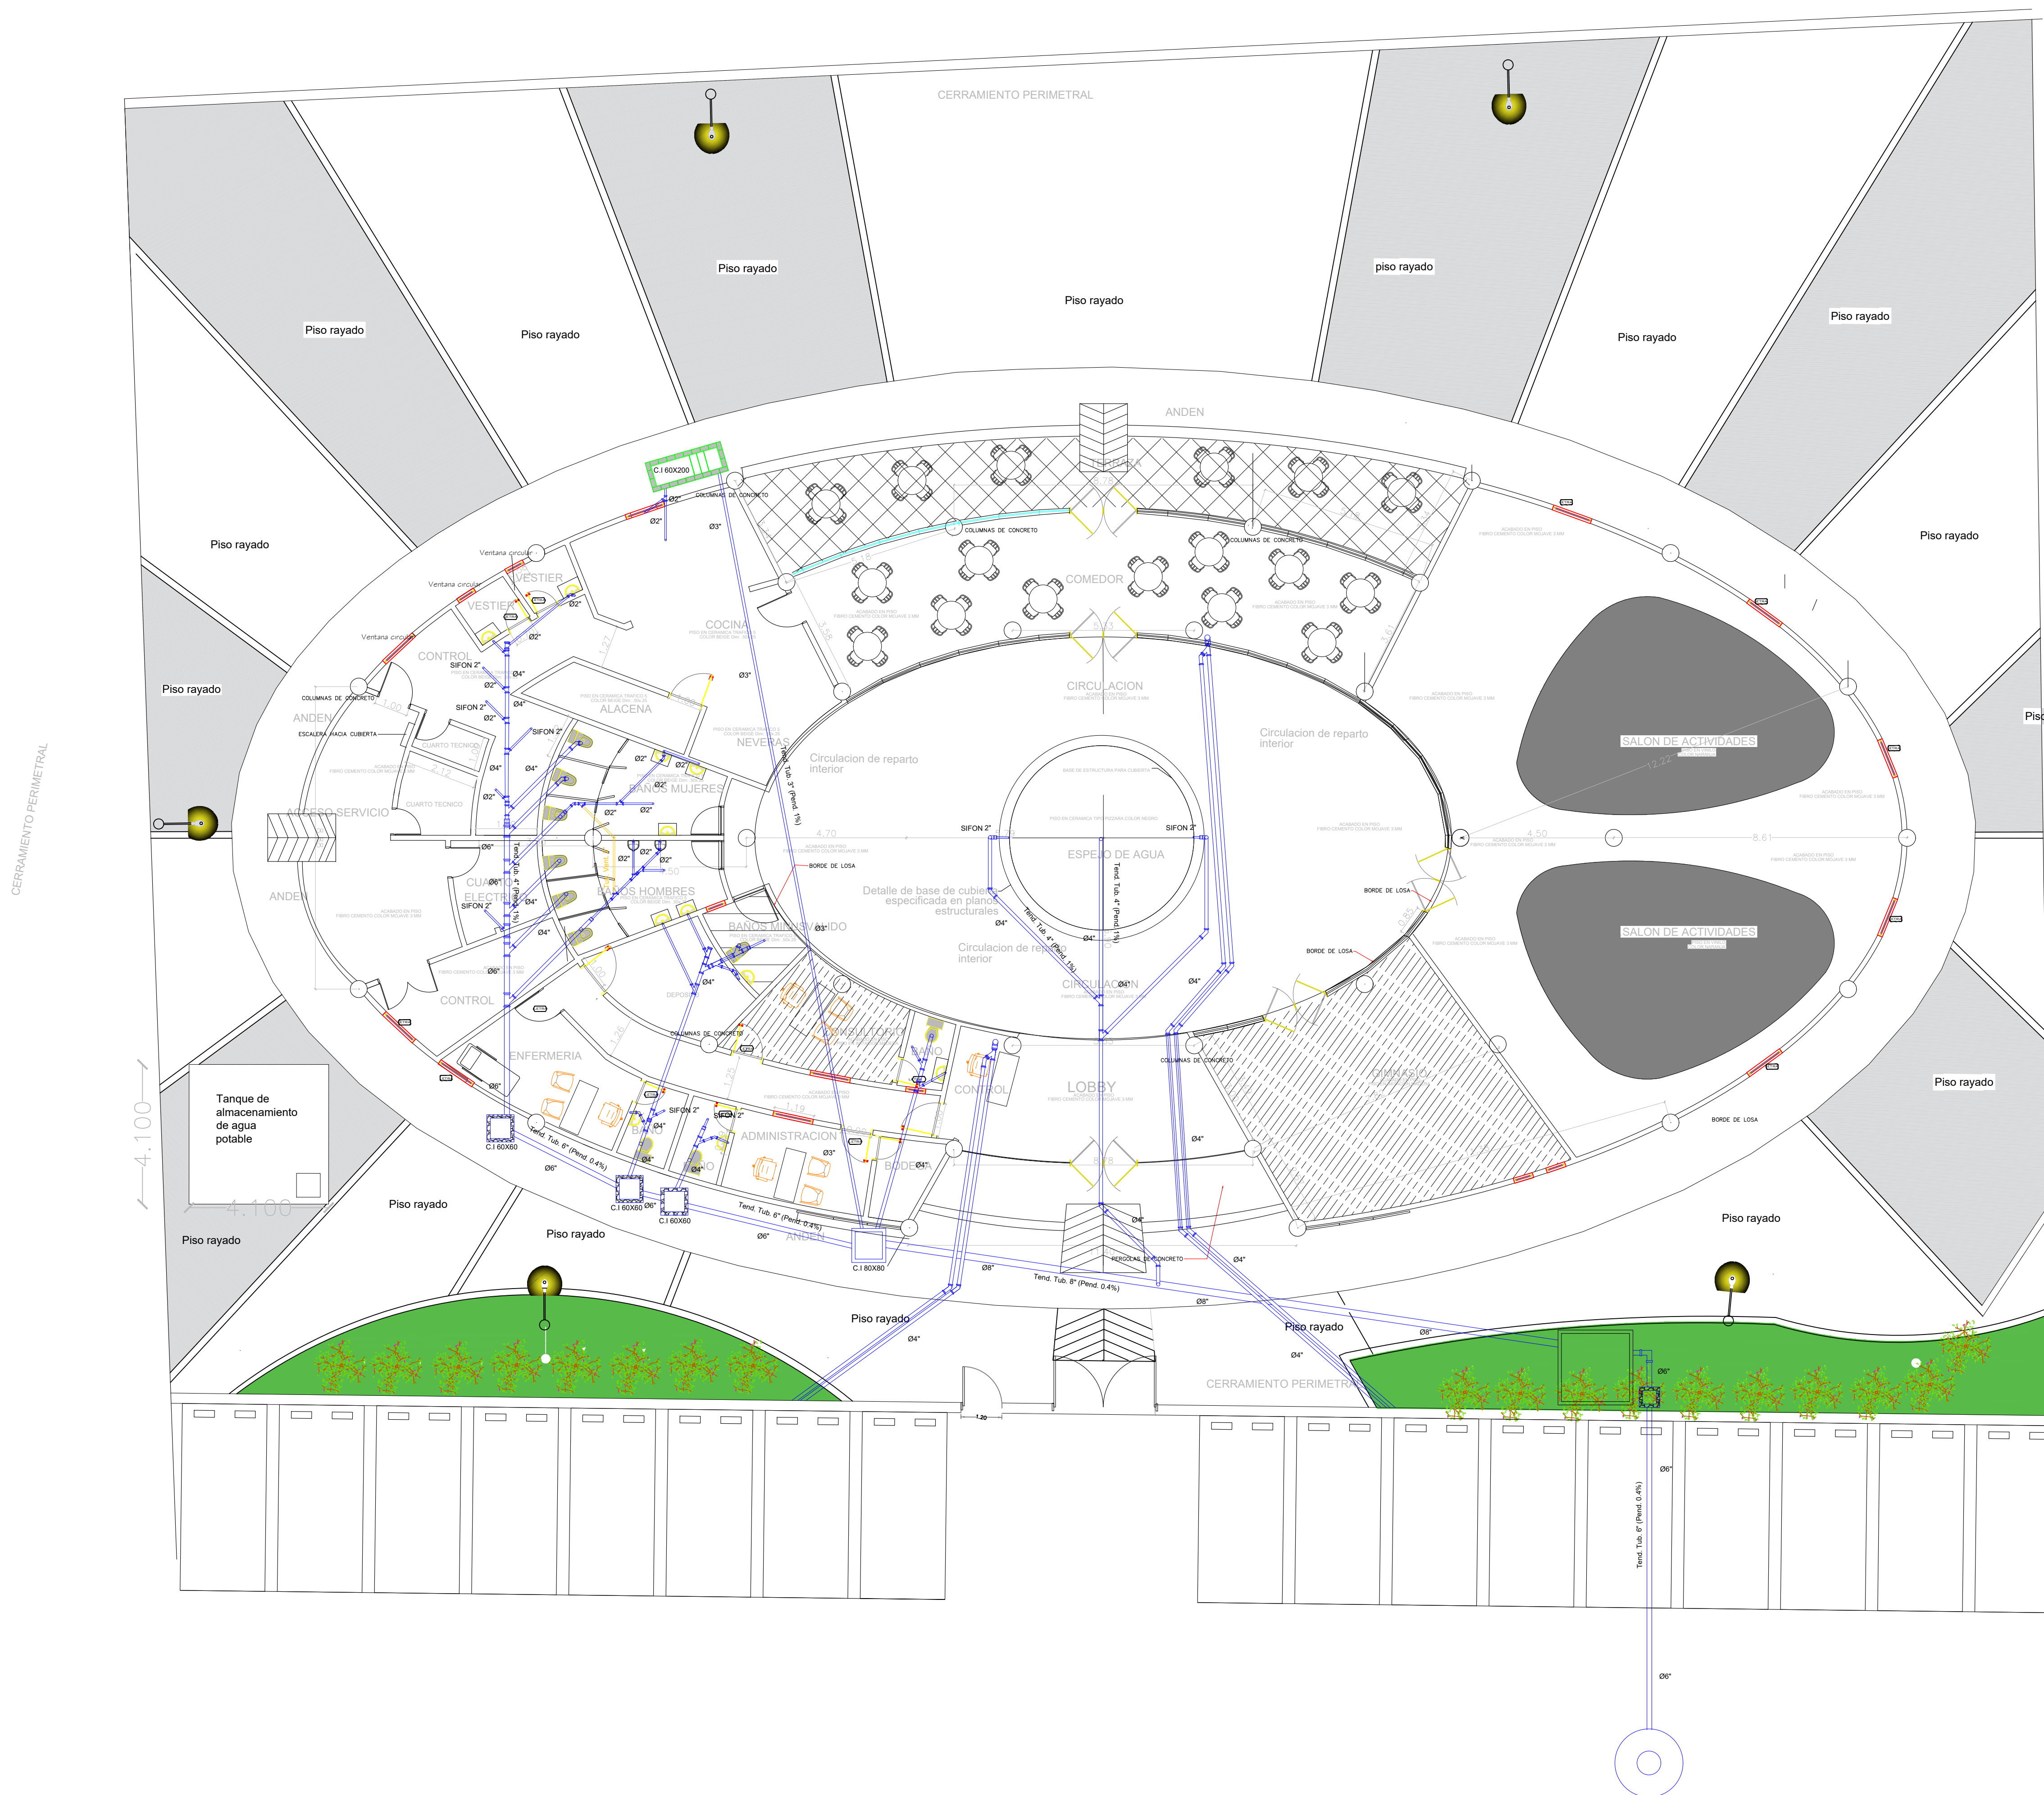

TUBERIA PRINCIPAL ALCANTARILLADO DE LA CIUDAD

PLANTA GENERAL INSTALACIONES SANITARIAS Y BAJANTES AGUAS LLUVIAS

ESCALA ----- 1:100

PROYECTO
CDV FUNDACION

LOCALIZACIÓN:
Barrio San Francisco
Y:1.654.072.0478 X:967.258.1361
MUNICIPIO DE FUNDACION

OBSERVACIONES / MODIFICACIONES

DISEÑO ING:

Divert Cucunubá


Divert Cucunubá
M.P. 08202-188664 ATL.
Vd.Ba. CLIENTE Vd.Ba. INTERVENIOR

CONTIENE
INSTALACIONES HIDRAULICAS


ESCALA 1 : 100	FECHA
TITULAR	FECHA DE COPIA

P-001


PLANO Nº
12
DE
20

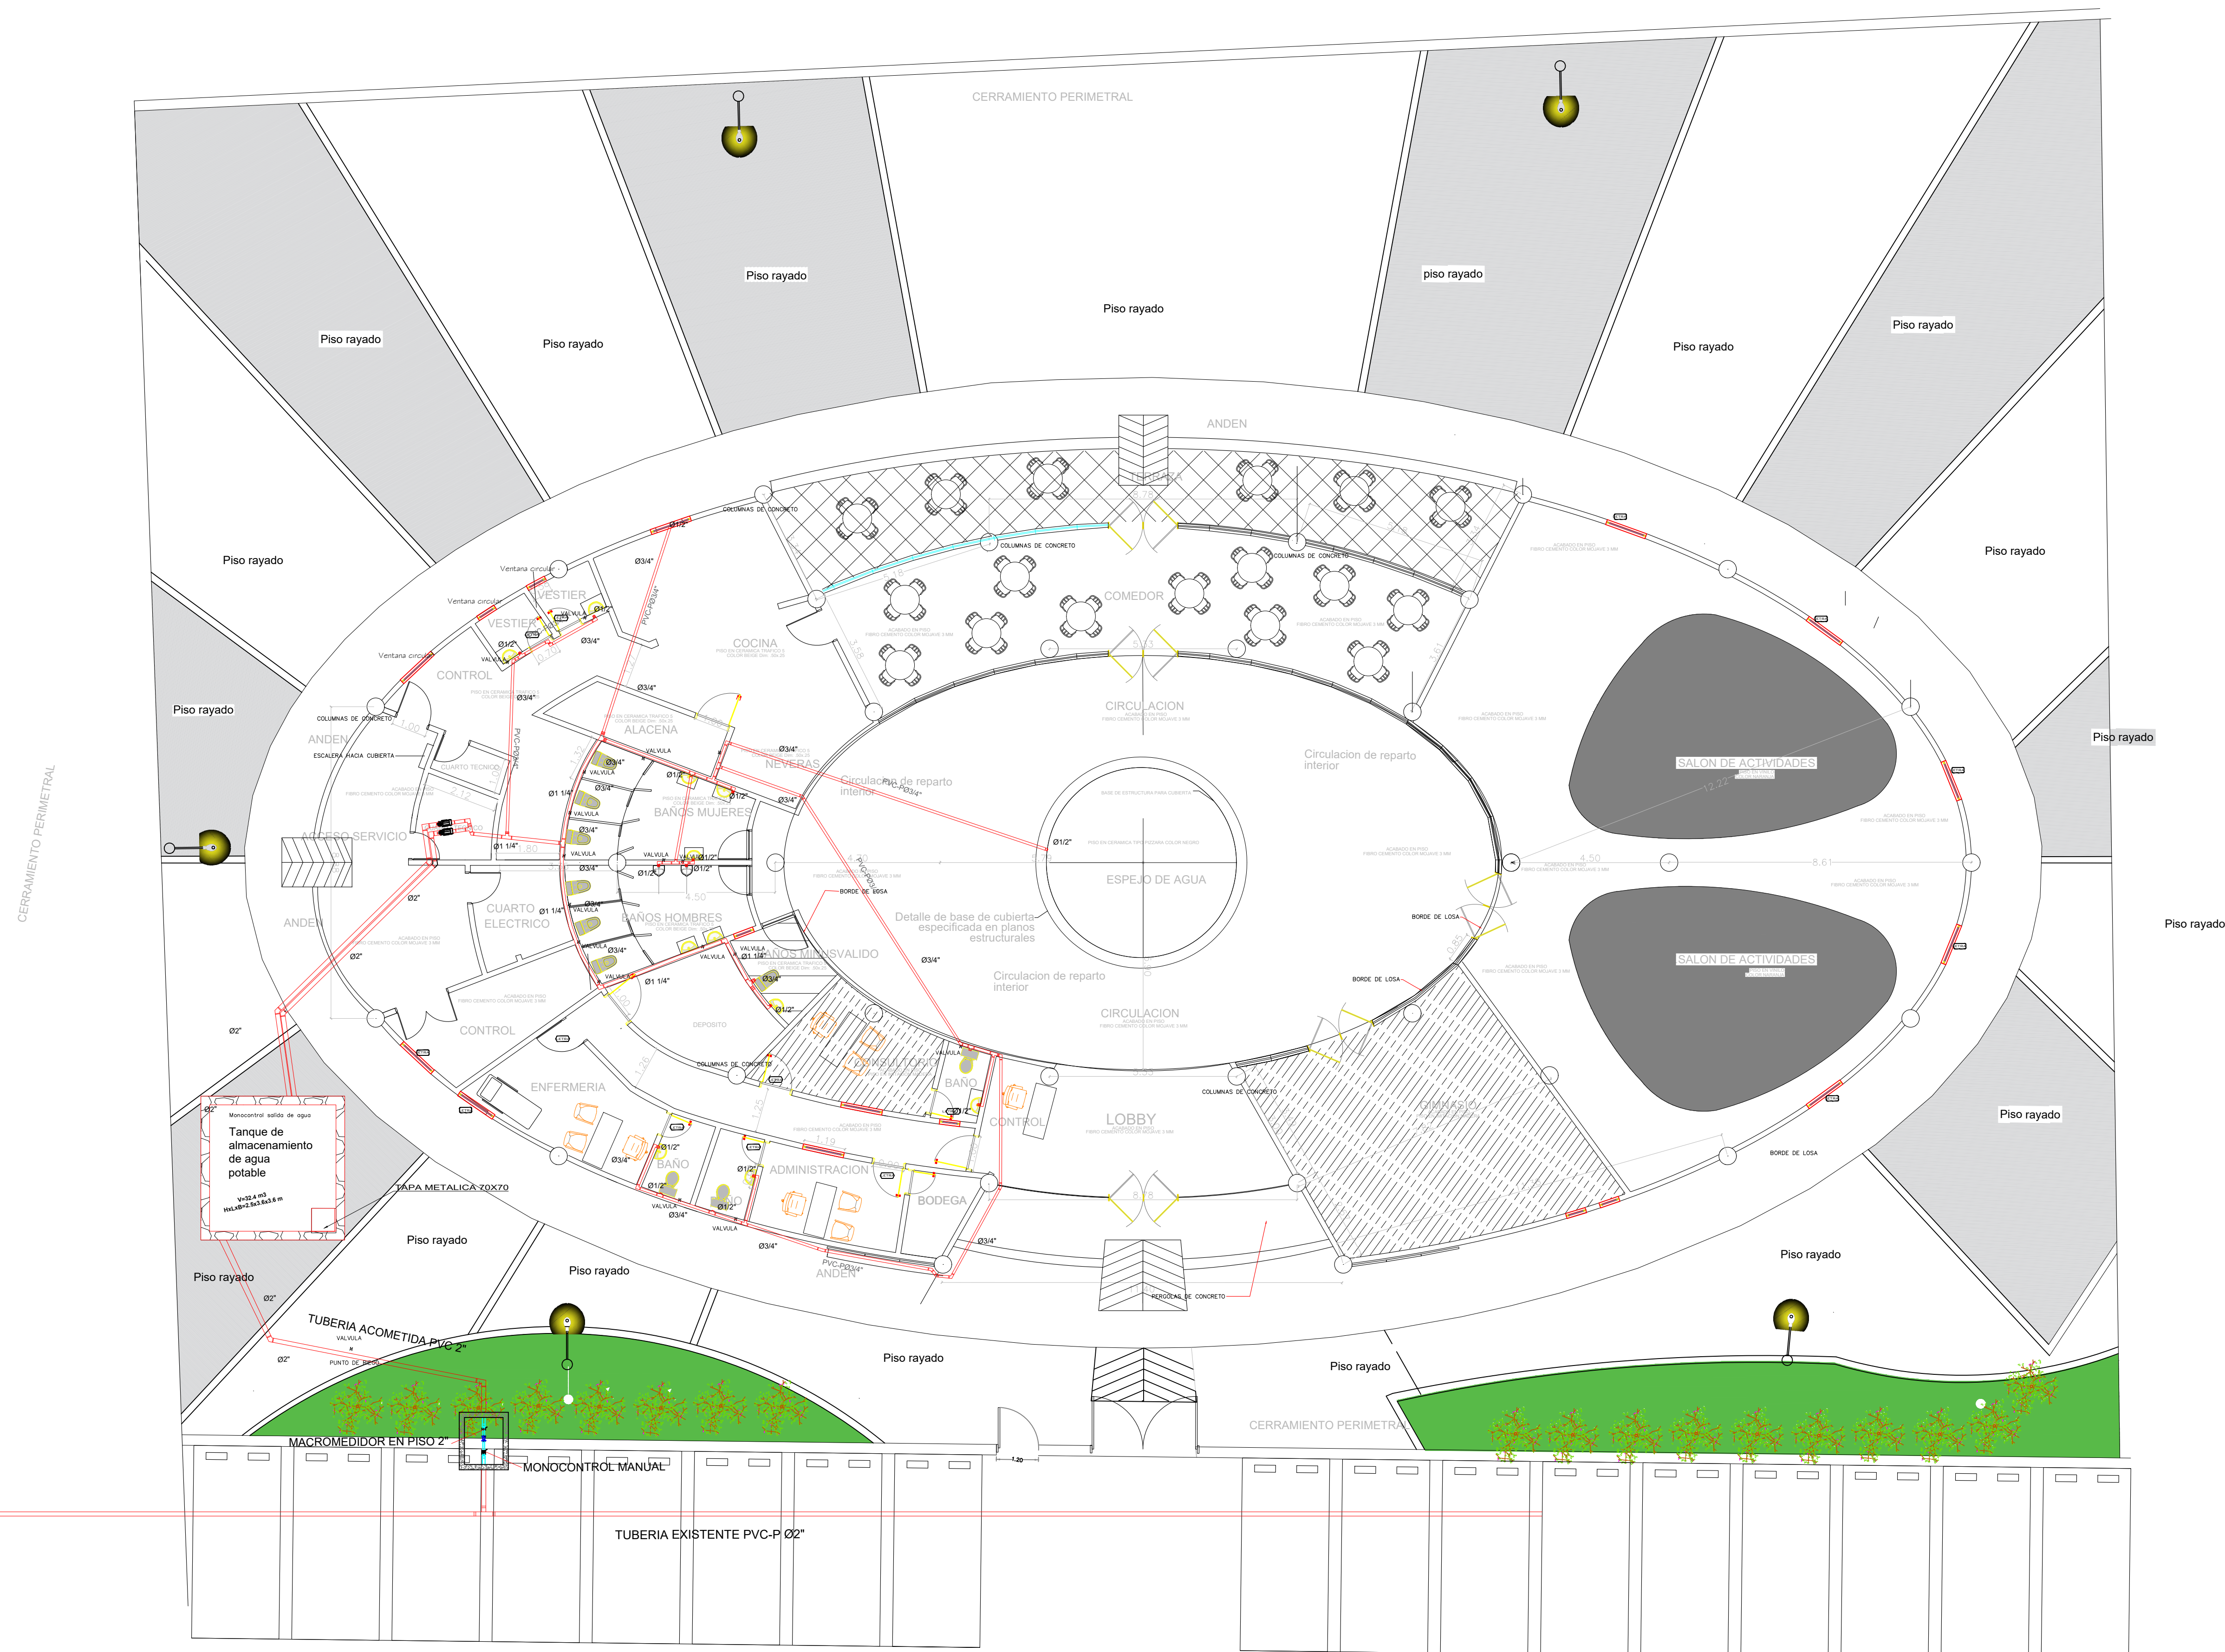



PLANTA GENERAL INSTALACIONES HIDRAULICAS
ESCALA ----- 1:100

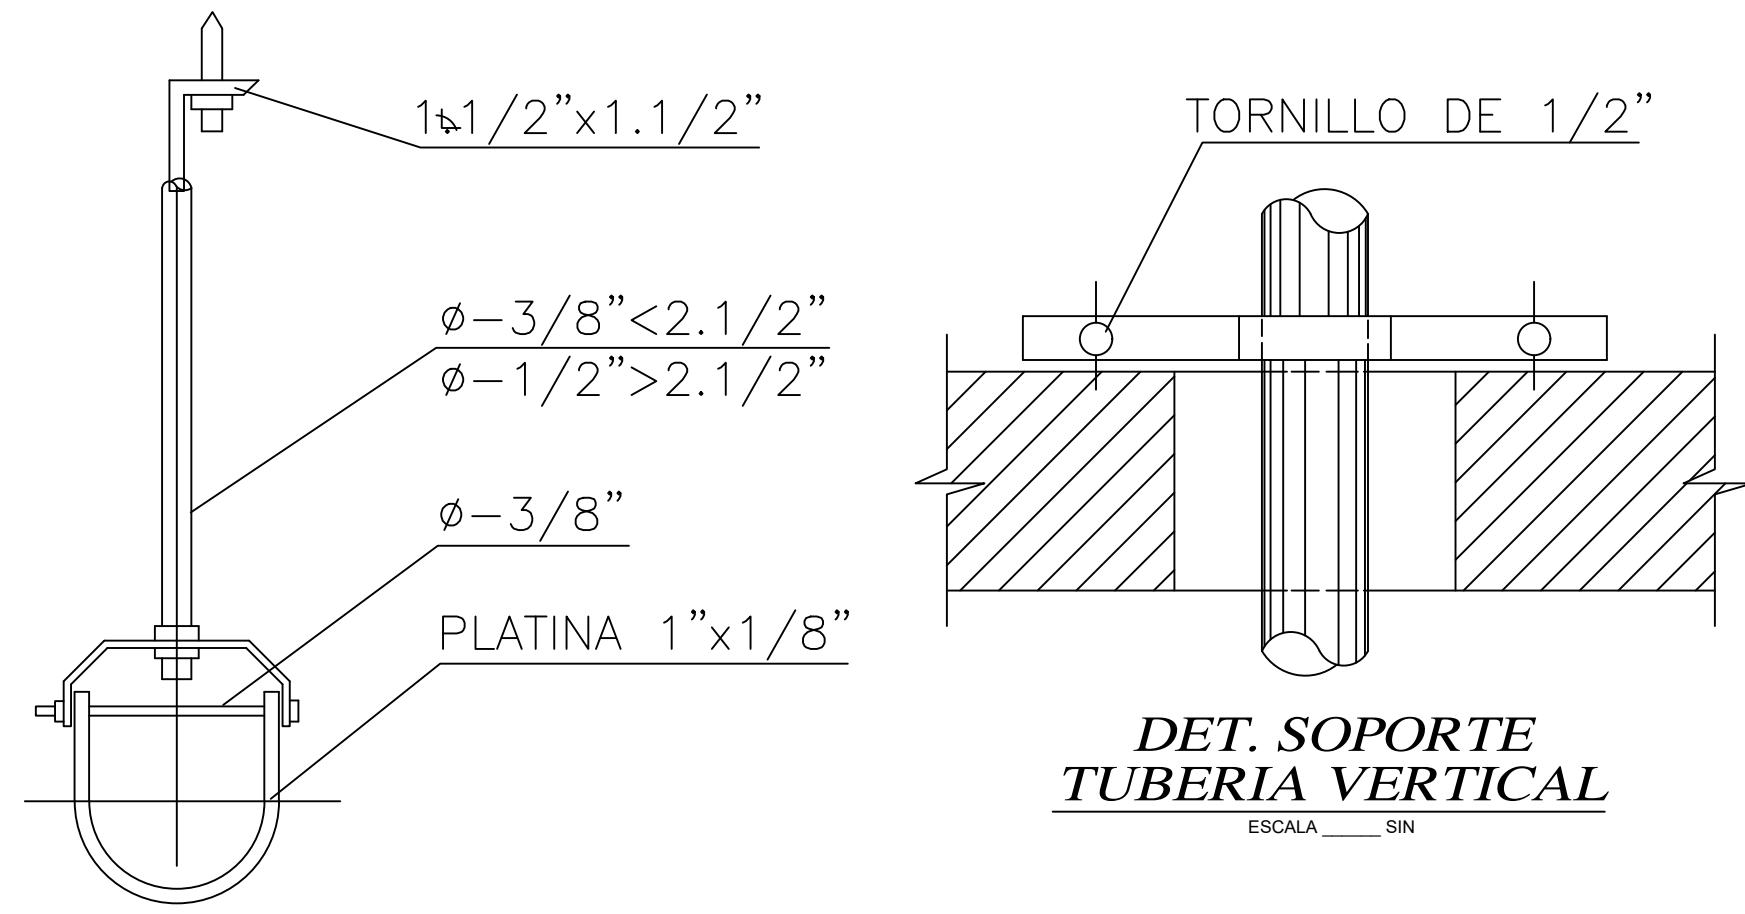

DETALLE SOPORTE TUBERIA COLGADA

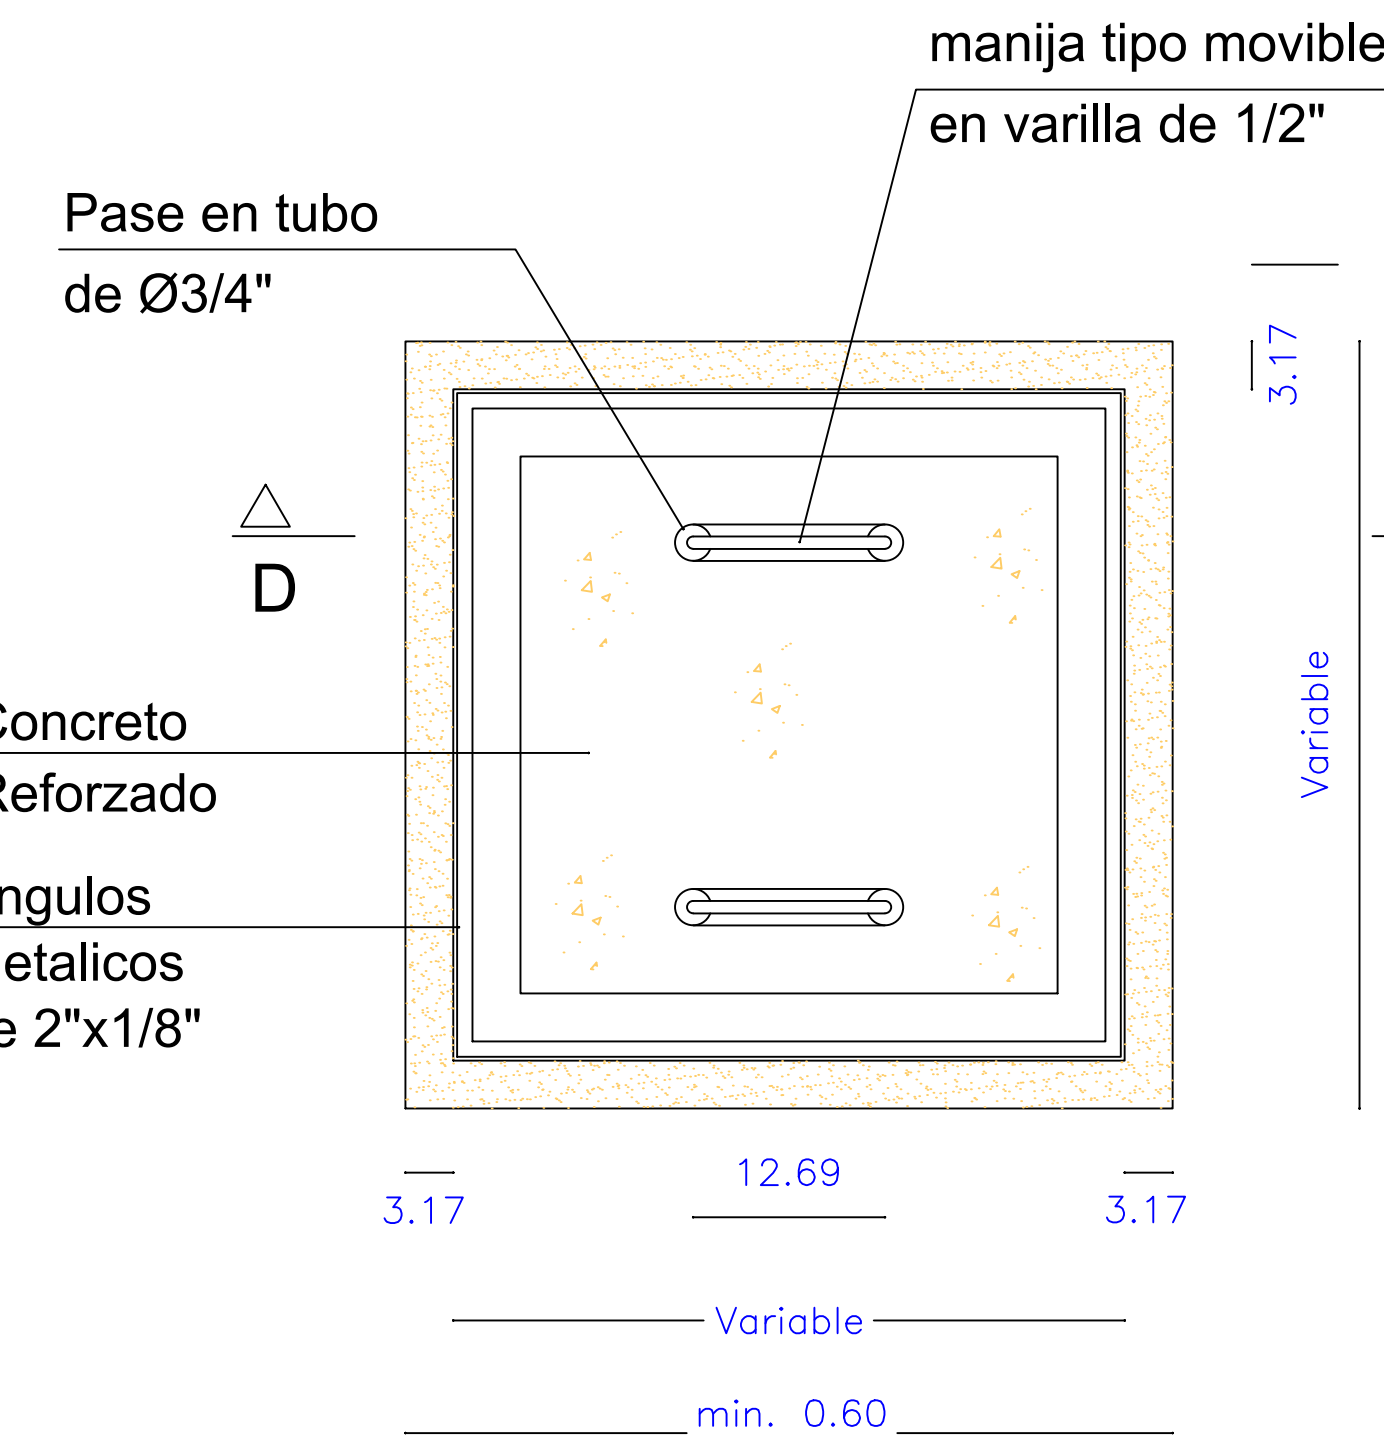



TAPA CAJA DE INSPECCIÓN

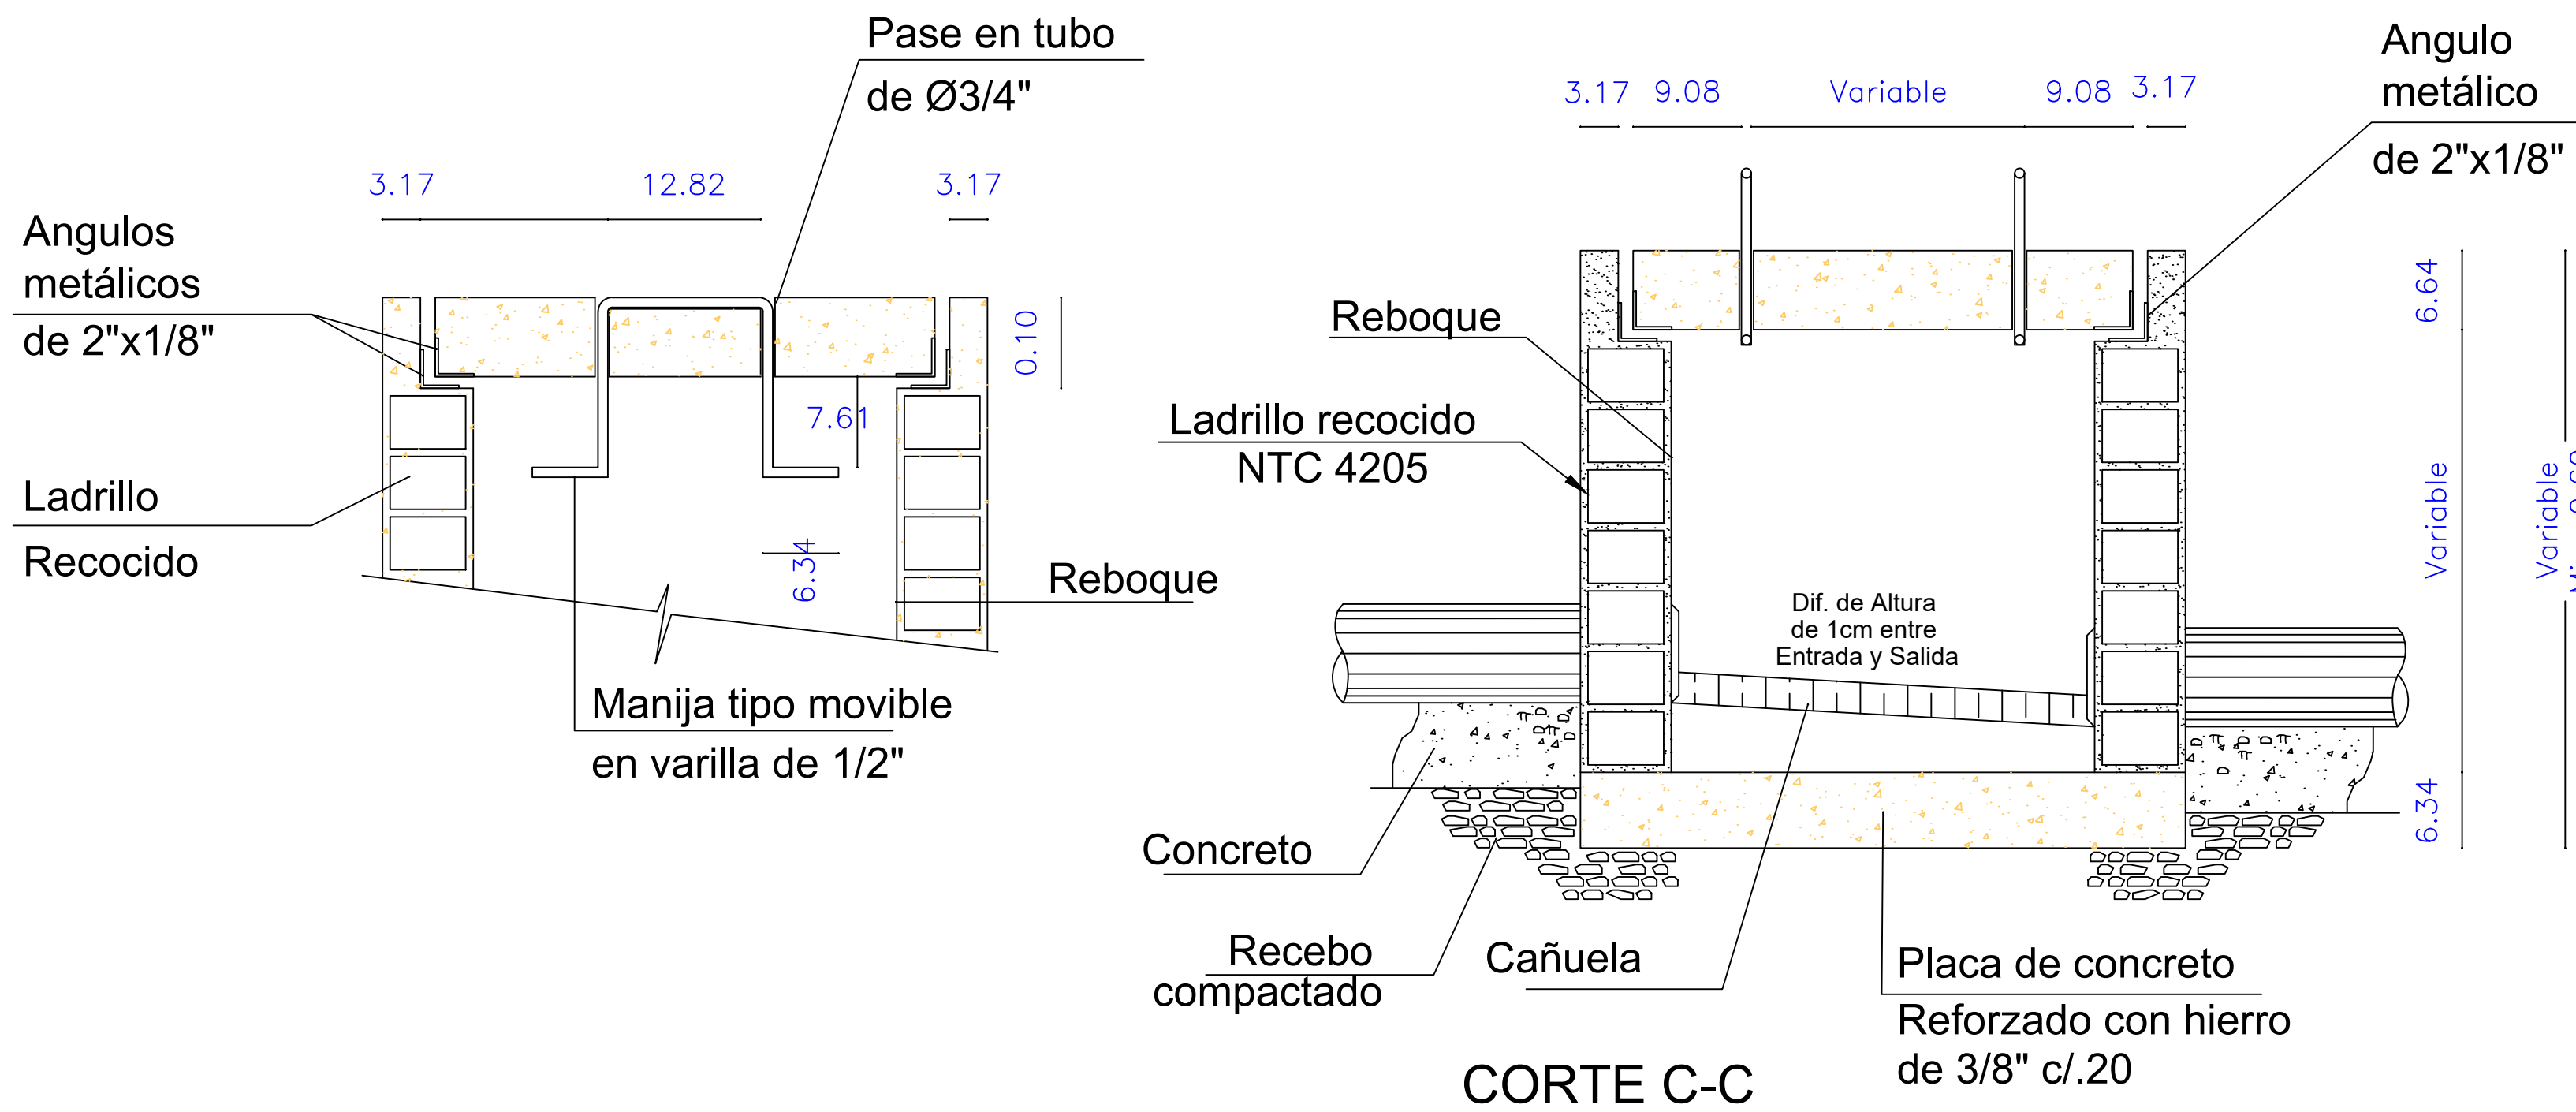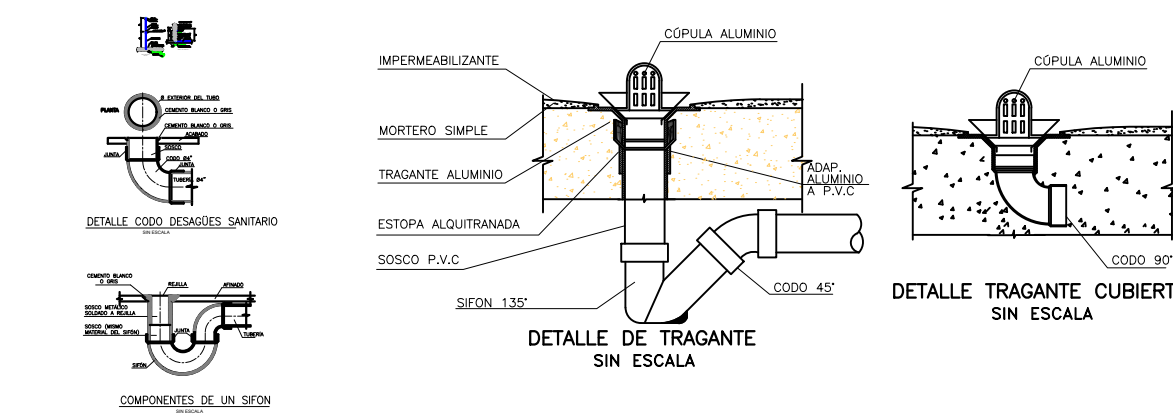

ANCHO DE EXCAVACIÓN PARA TUBERIA ACUEDUCTO

Diámetro (Ø)	Ancho de Excavación (b)
3" (79.83 mm)	0.40 m
4" (102.66 mm)	0.40 m
6" (151.10 mm)	0.50 m
8" (196.80 mm)	0.50 m
10" (245.27 mm)	0.60 m

DETALLE CIMENTACION ALCANTARILLADO

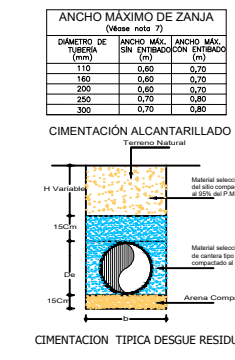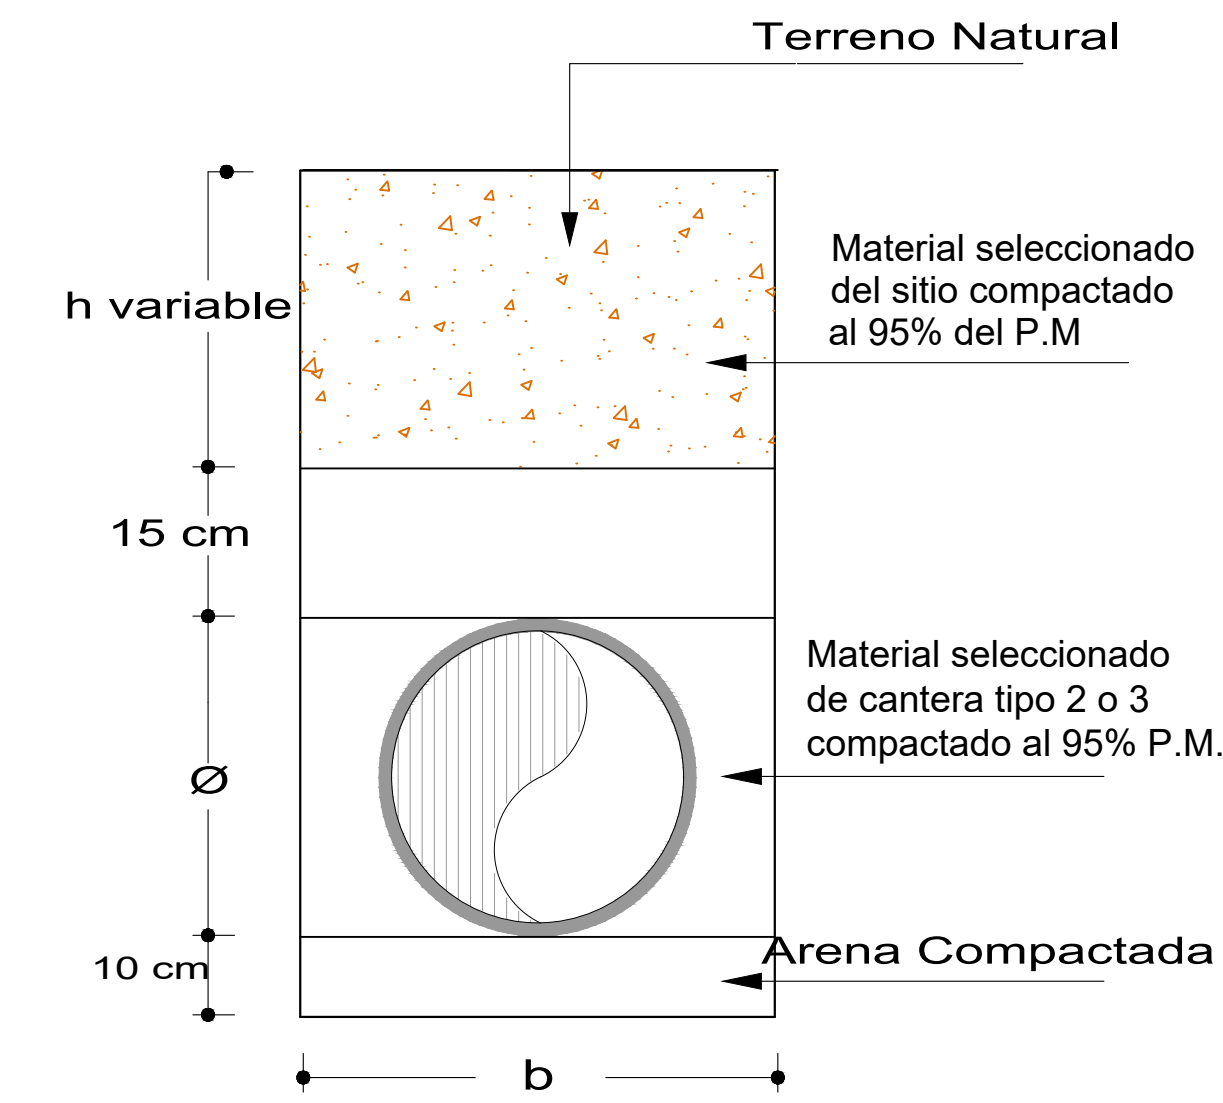

CIMENTACIÓN TIPICA SUMINISTRO

