



CAMARA DE INSPECCIÓN
ANDÉN O LADERA

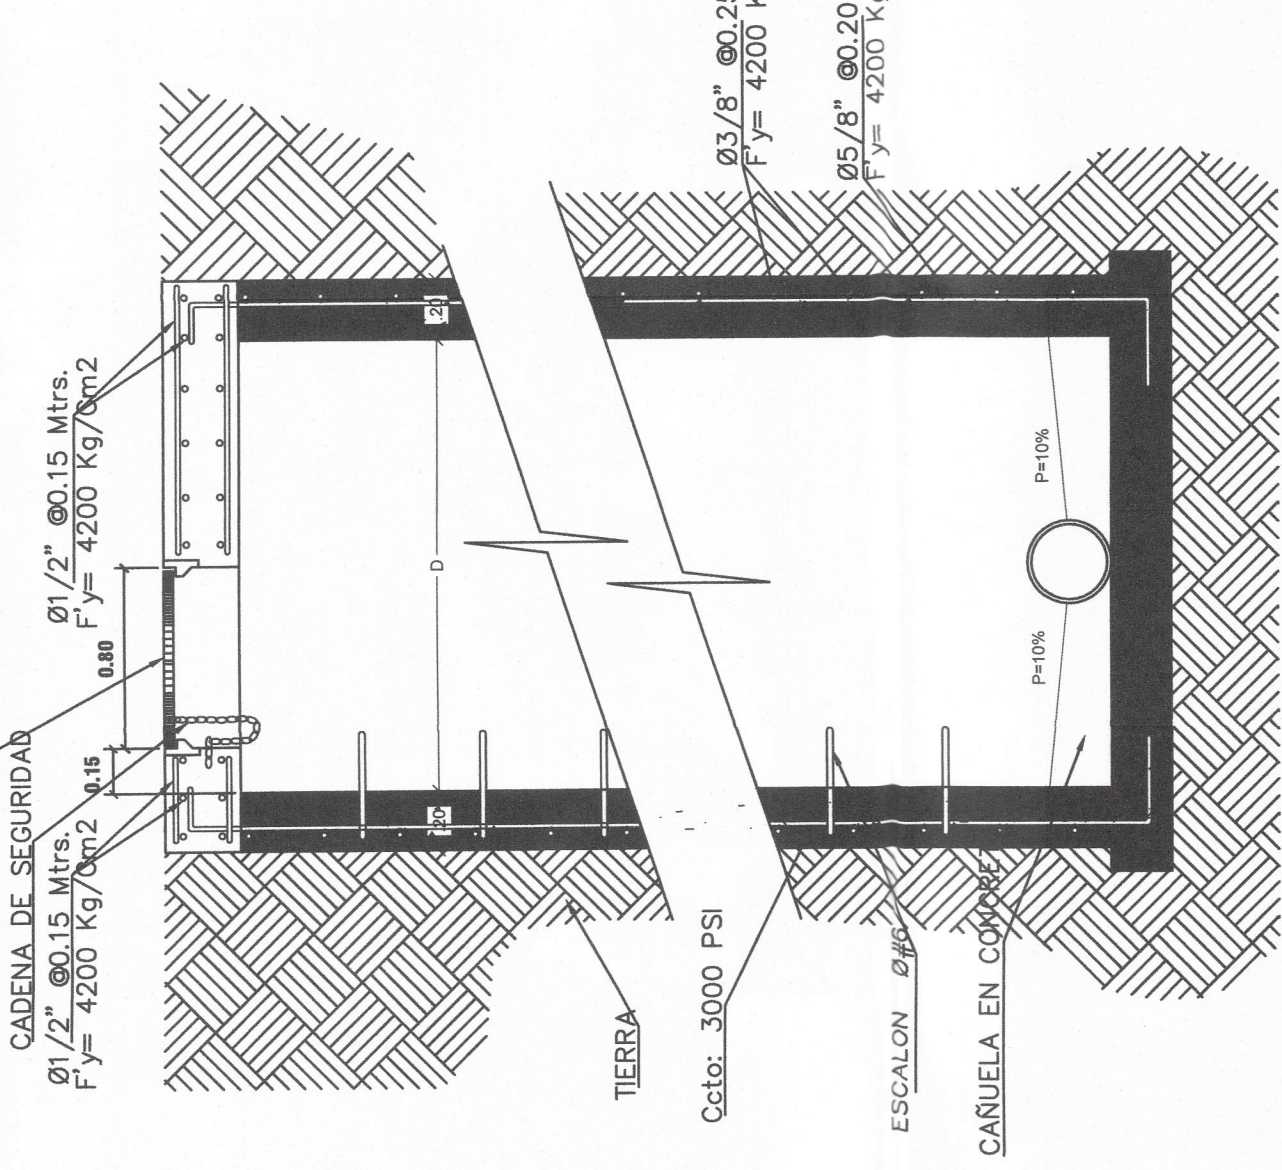

DIÁMETRO INTERNO DE LAS TUBERÍAS CONECTADAS (mm)	DIÁMETRO INTERNO DE LA ESTRUCTURA (m)
DE 200 a 500	1.20
MAYOR QUE 500 hasta 750	1.50
MAYOR QUE 750 hasta 900	1.80


CAMARA DE INSPECCIÓN
VEHICULAR

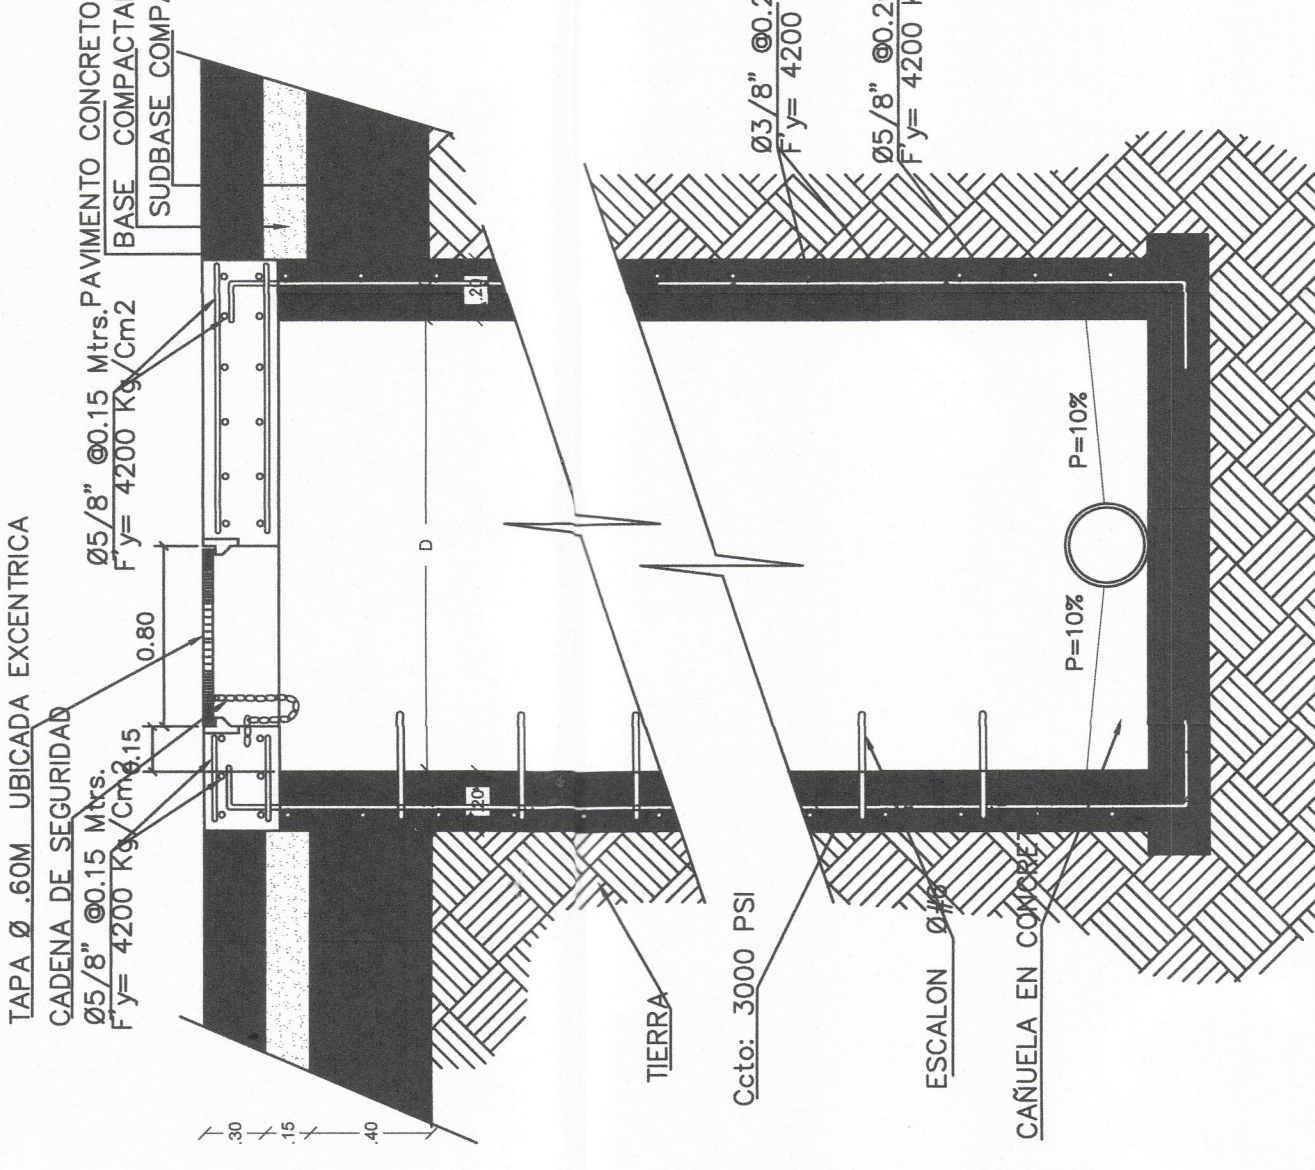

DIÁMETRO INTERNO DE LAS TUBERÍAS CONECTADAS (mm)	DIÁMETRO INTERNO DE LA ESTRUCTURA (m)
DE 200 a 500	1.20
MAYOR QUE 500 hasta 750	1.50
MAYOR QUE 750 hasta 900	1.80


ESC: 1:25

DETALLE BRAZO DE CAIDA CONCRETO 21 mpa

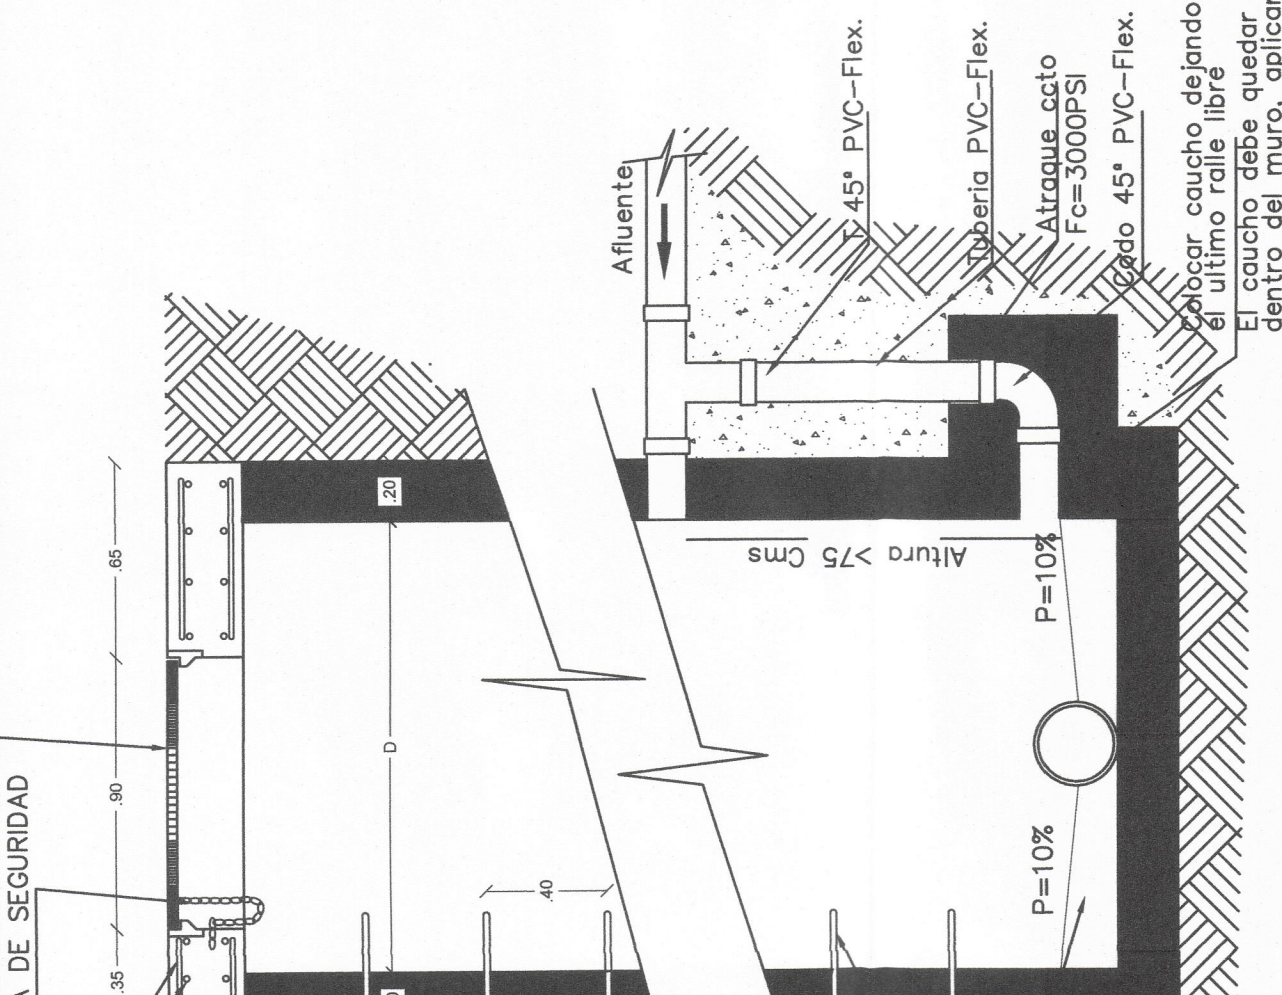


DIÁMETRO INTERNO REAL TUBERÍA DE ENTRADA (D)	DIÁMETRO INTERNO REAL MÍNIMO DE LA TUBERÍA DE LA CÁMARA DE CAIDA
D ≤ 300 mm	170 mm
300 mm > D ≤ 450 mm	280 mm
450 mm > D ≤ 900 mm	360 mm

DETALLE BRAZO DE CAIDA CONCRETO 21 mpa

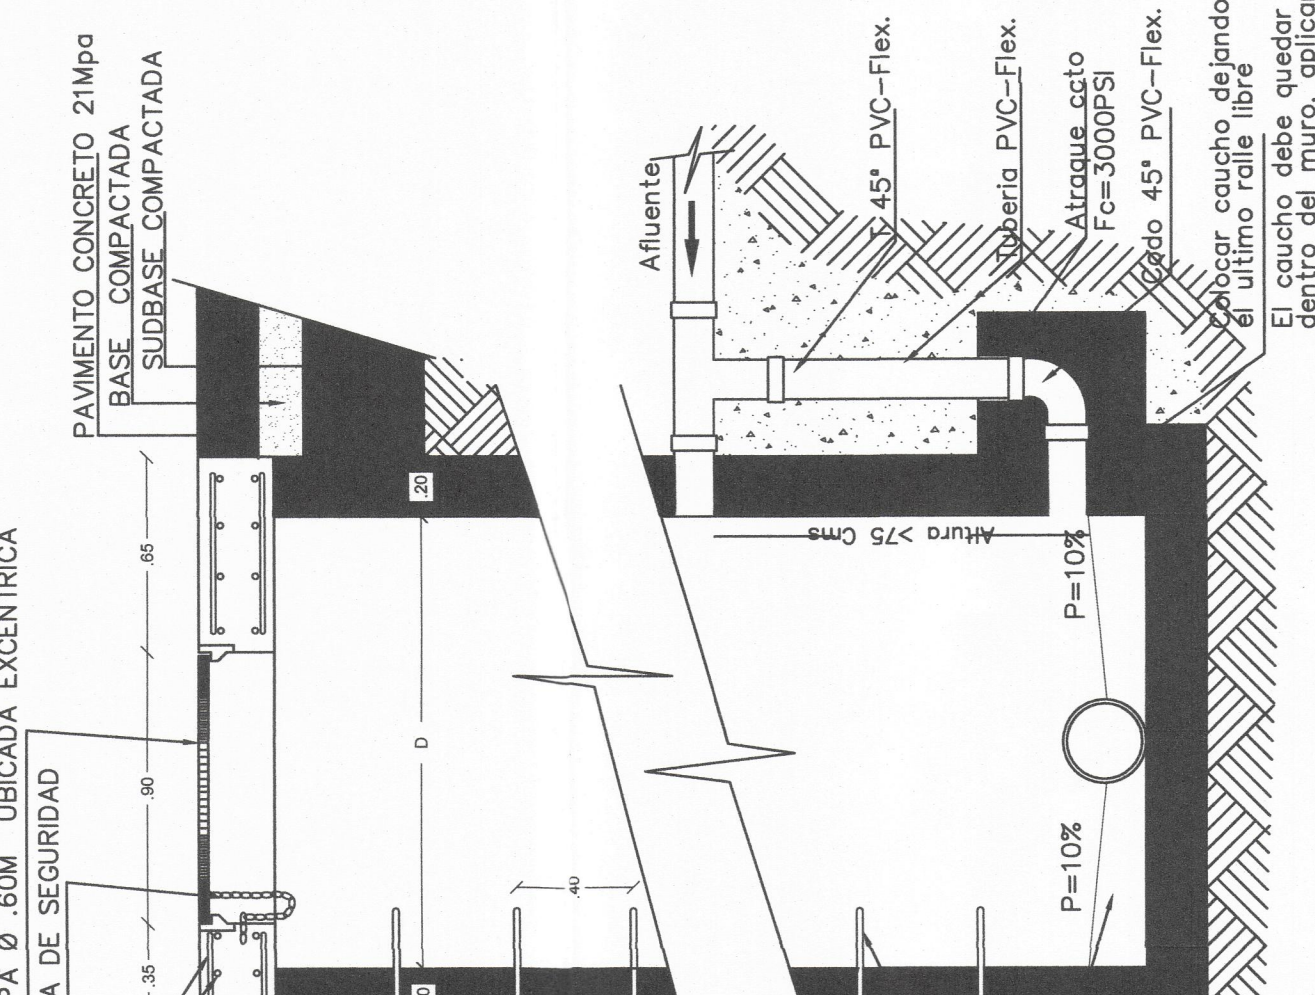


DIÁMETRO INTERNO REAL TUBERÍA DE ENTRADA (D)	DIÁMETRO INTERNO REAL MÍNIMO DE LA TUBERÍA DE LA CÁMARA DE CAIDA
D ≤ 300 mm	170 mm
300 mm > D ≤ 450 mm	280 mm
450 mm > D ≤ 900 mm	360 mm

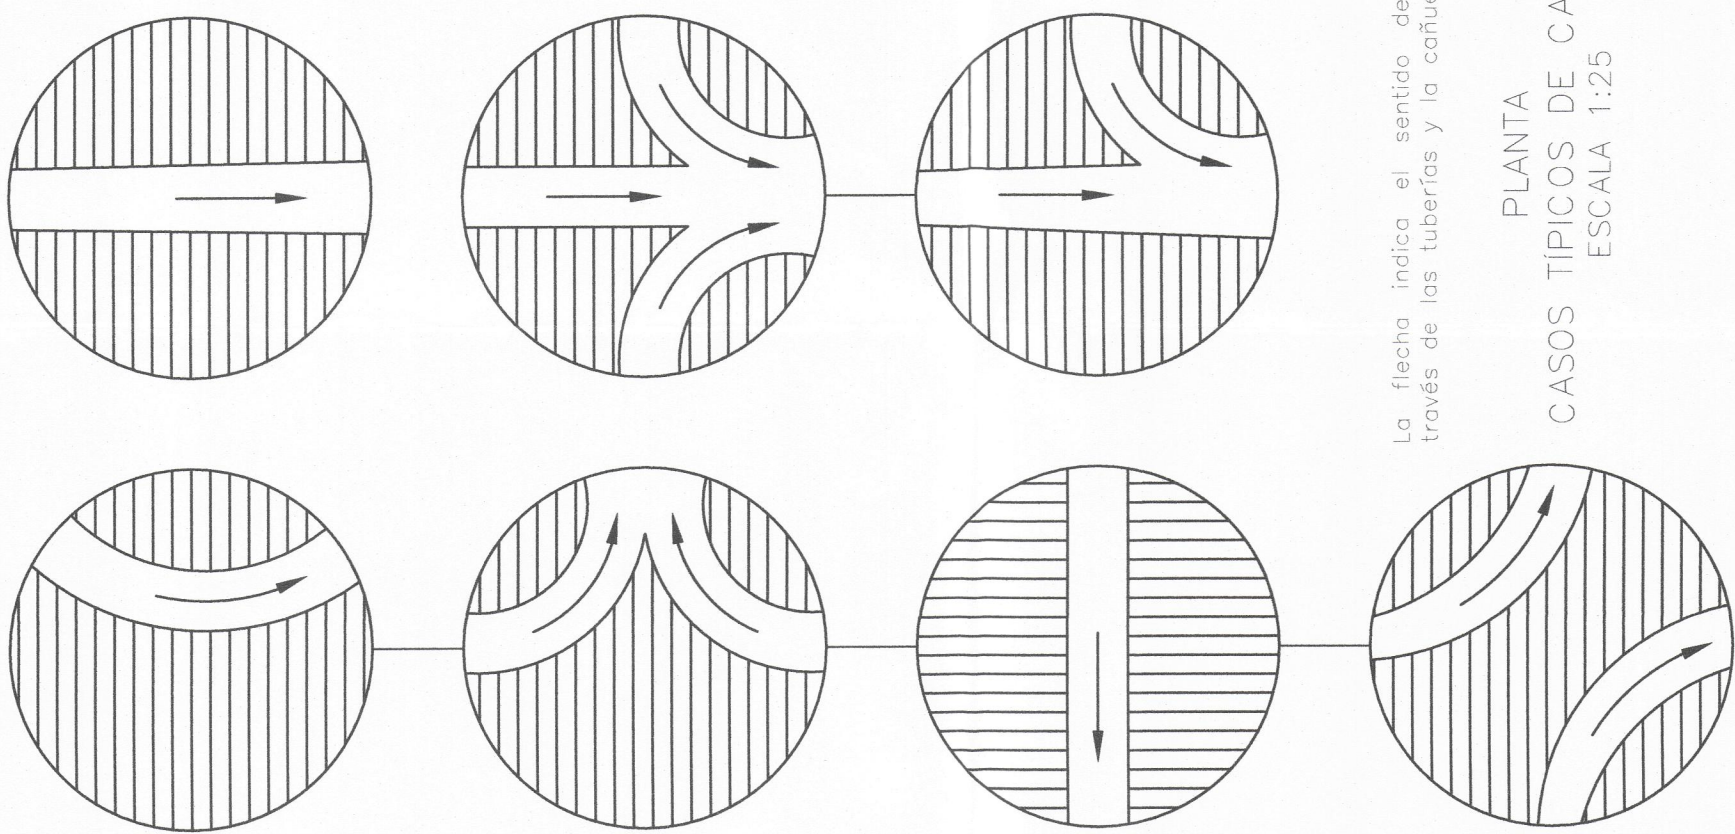


ESC: 1:25


TABLAS DE 1,00 x 4cm-x24cm
SEPARADAS A 14cm

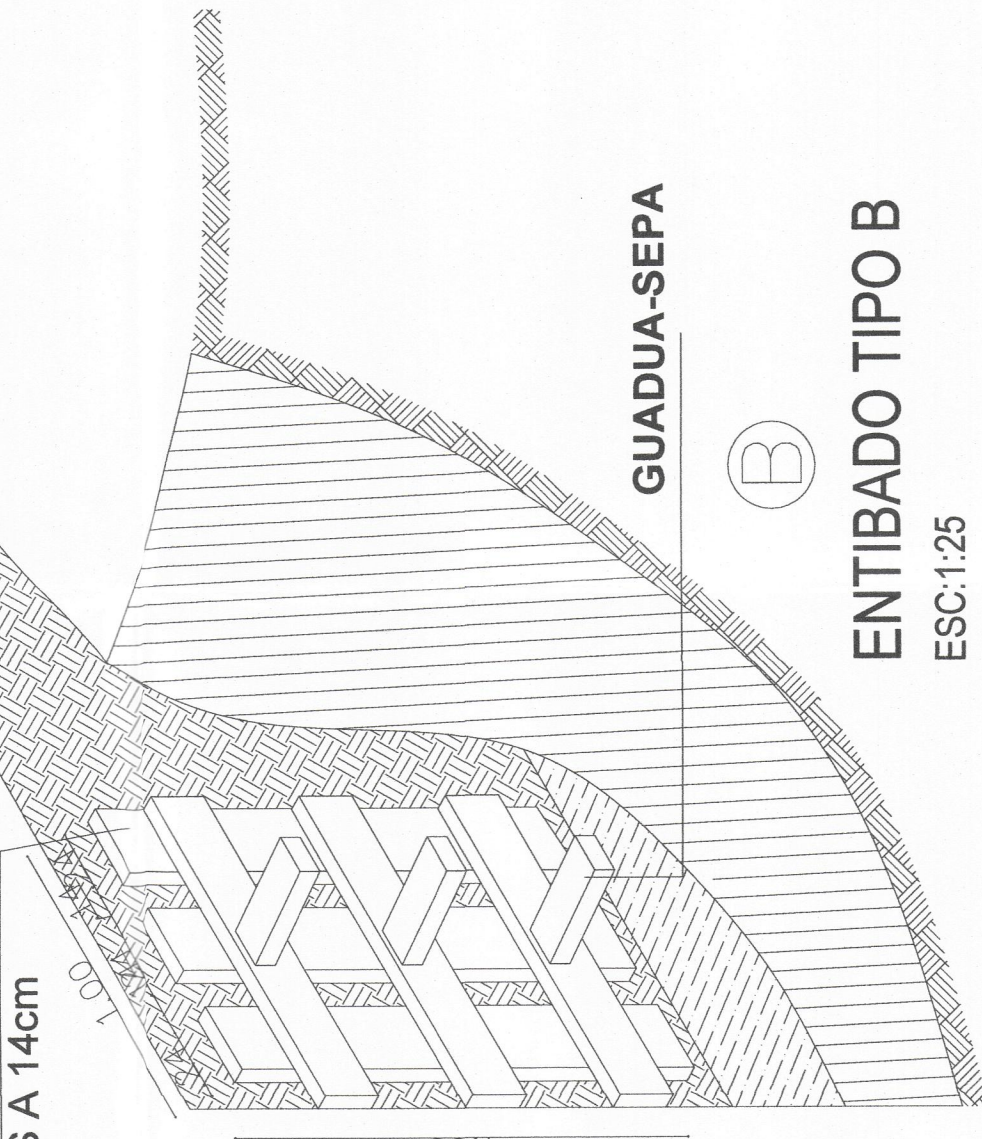


ESC: 1:25

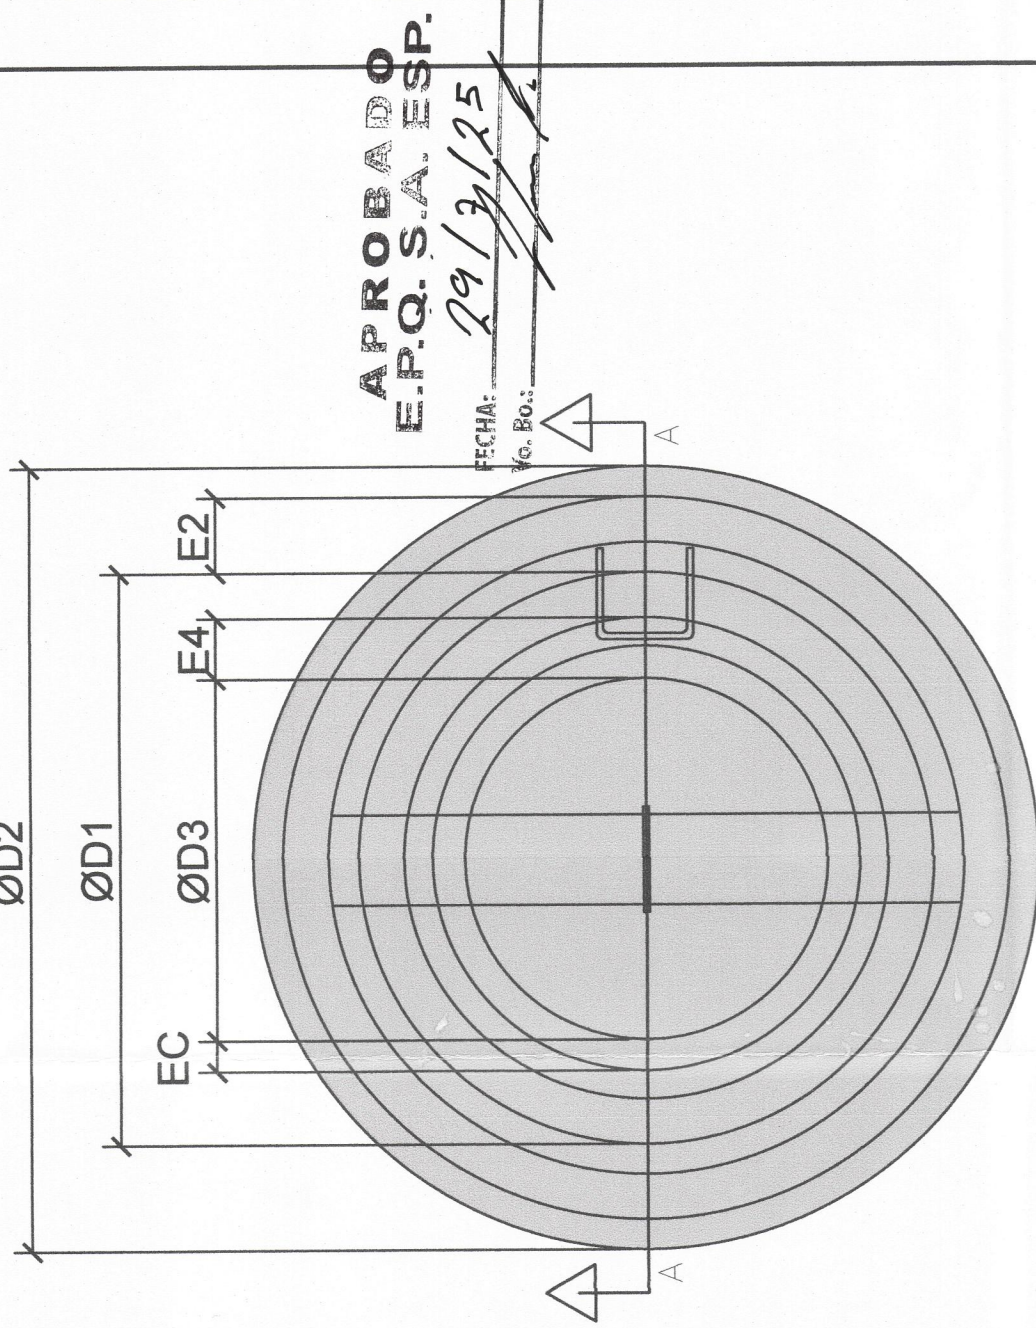

PLANTA
CÁMARA DE INSPECCIÓN VACÍA EN SITIO
ESCALA 1:20

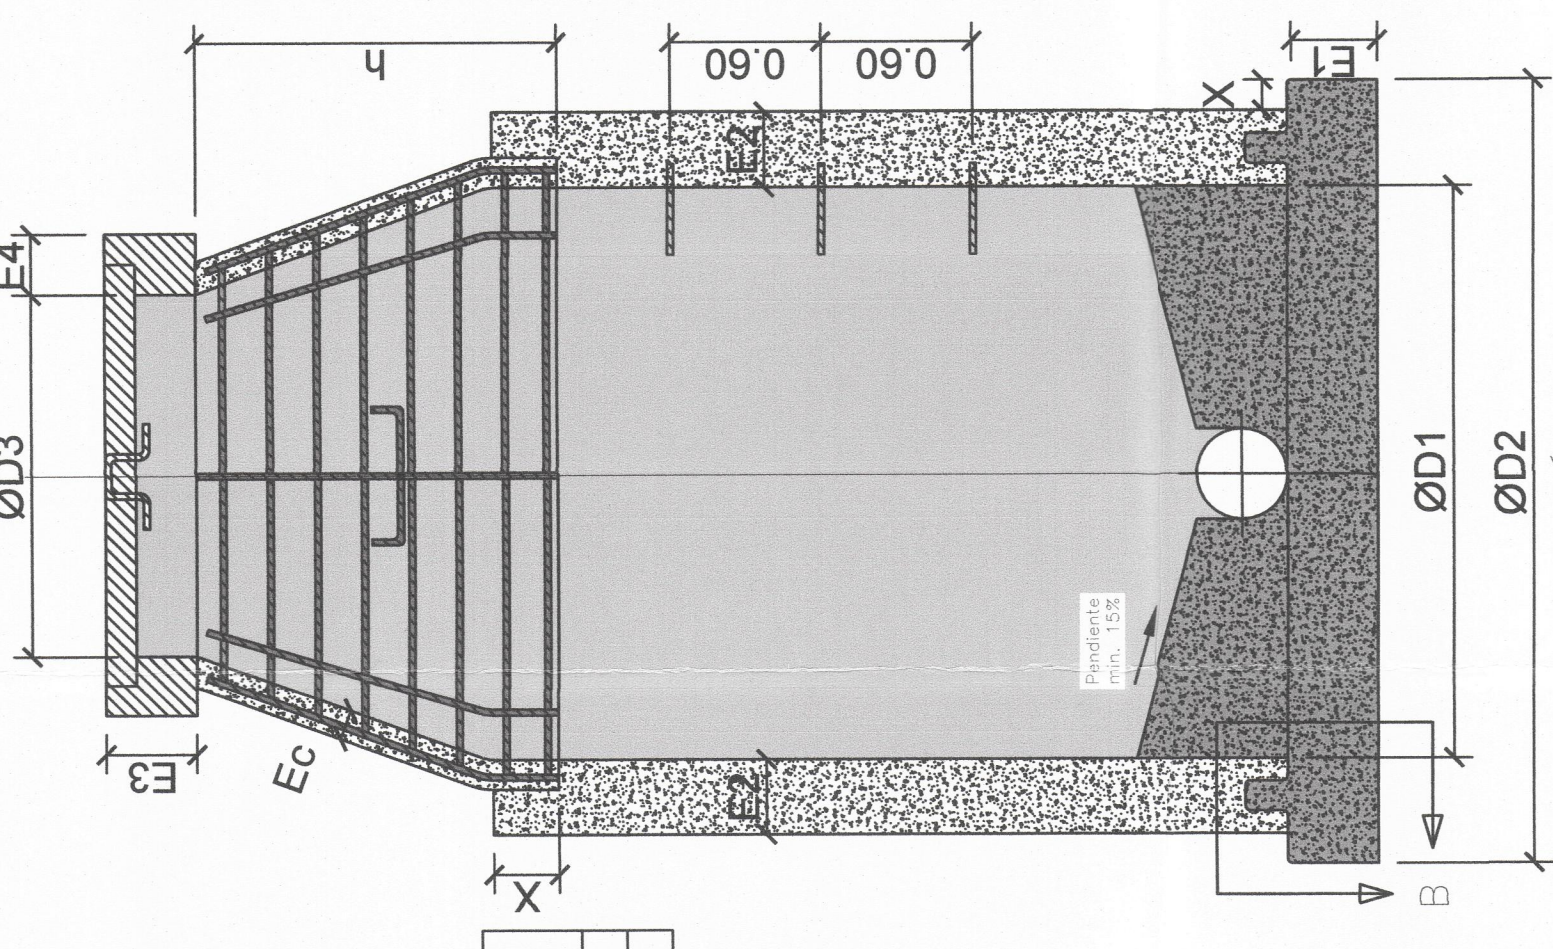


SECCIÓN A-A
CÁMARA DE INSPECCIÓN VACÍA EN SITIO
ESCALA 1:25

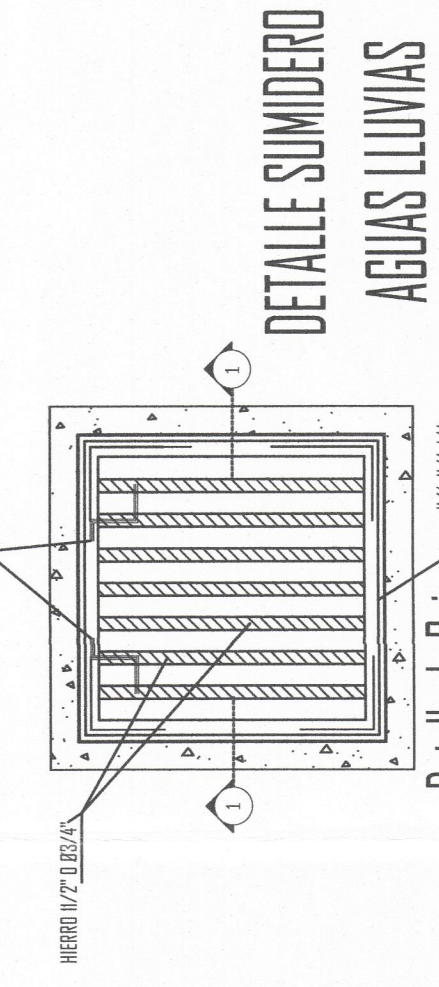

ESC: 1:25


DETALLE CIMENTACIÓN DE VÍA
EN PAVIMENTO RIGIDO

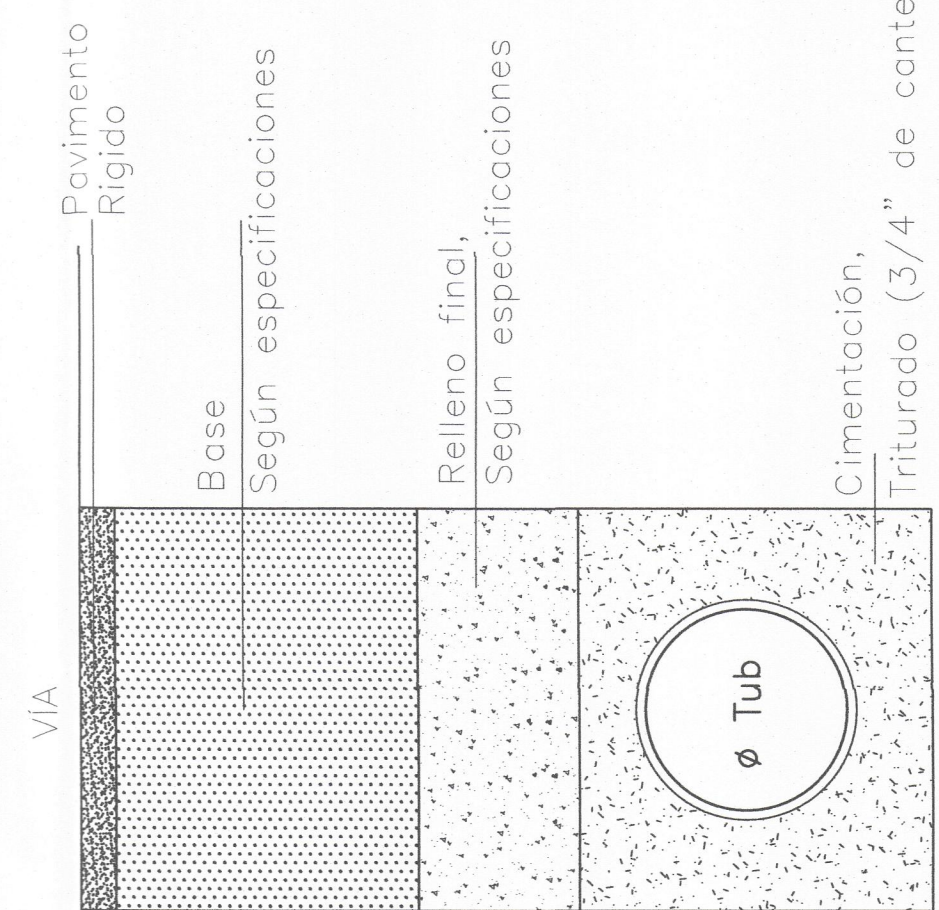

ANCHO DE ZANJA	
DIÁMETRO TUBERÍA (Pulg)	ANCHO (M)
6" Y 8"	0.60
10" Y 12"	0.70
15" Y 18"	0.80
20" Y 24"	1.00
24"	1.10
27"	1.20
30"	1.30
33"	1.40
36"	1.50
40"	1.80

H ≥ 0.75
RESOLUCIÓN 330/2017
ARTÍCULO 139. TABLA 18


DETALLE CIMENTACIÓN FLEXIBLE
ANDÉN Y ZONA VERDE

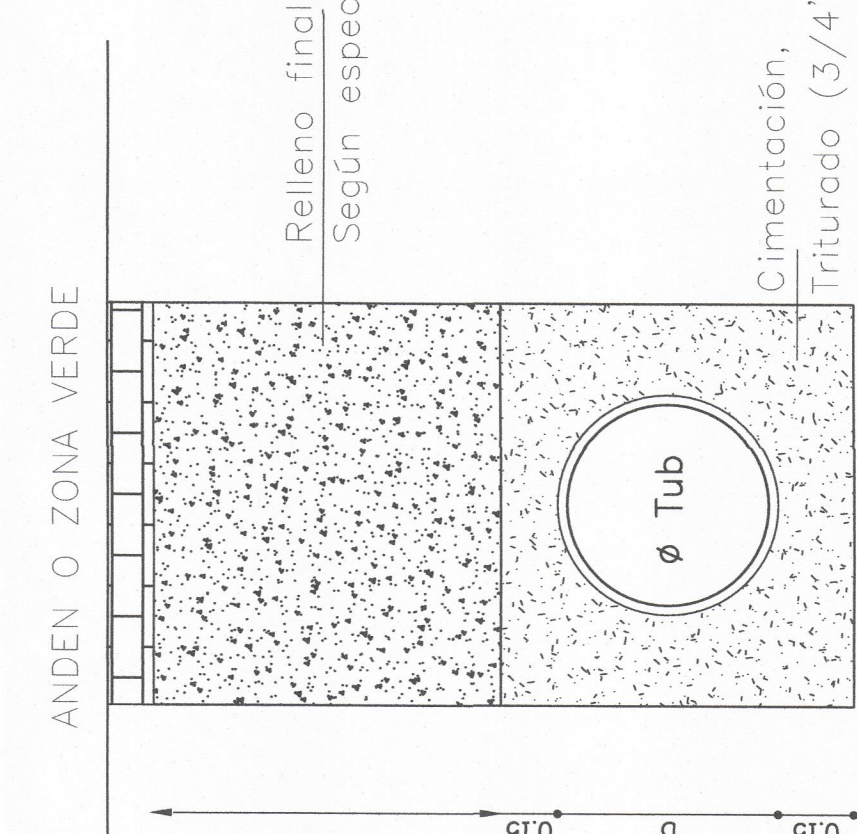

ANCHO DE ZANJA	
DIÁMETRO TUBERÍA (Pulg)	ANCHO (M)
6" Y 8"	0.60
10" Y 12"	0.70
15" Y 18"	0.80
20" Y 24"	1.00
24"	1.10
27"	1.20
30"	1.30
33"	1.40
36"	1.50
40"	1.80

H ≥ 0.75
RESOLUCIÓN 330/2017
ARTÍCULO 139. TABLA 18

DETALLE CIMENTACIÓN DE VÍA
EN PAVIMENTO FLEXIBLE

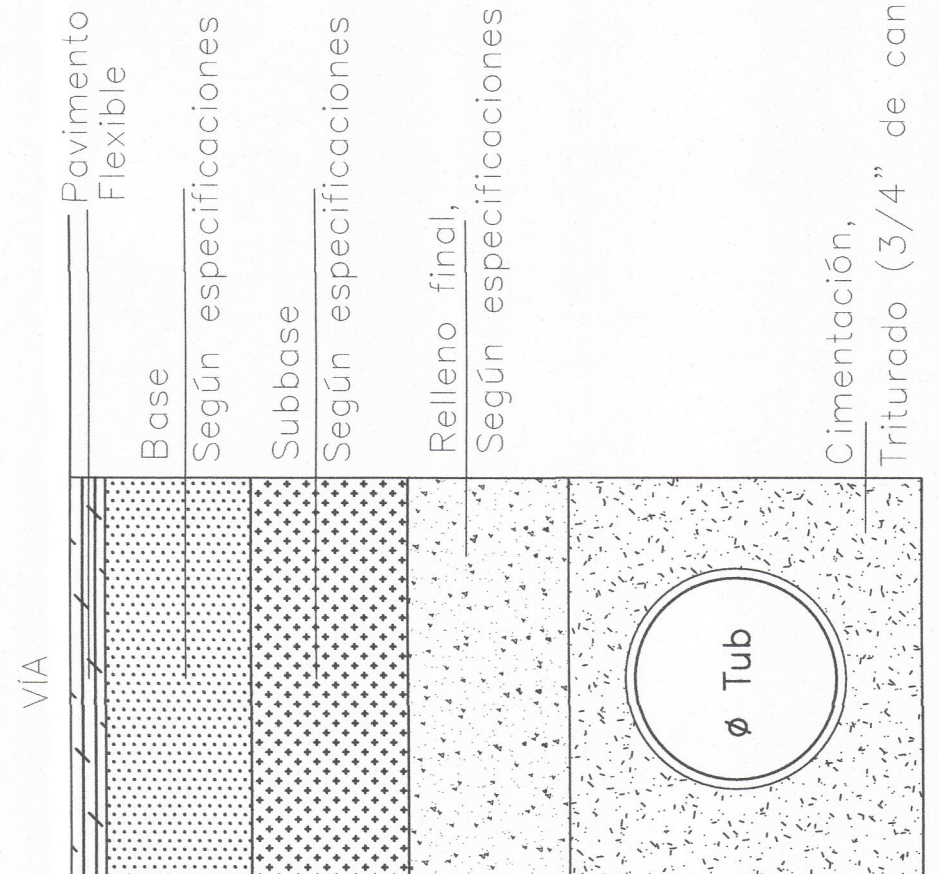

ANCHO DE ZANJA	
DIÁMETRO TUBERÍA (Pulg)	ANCHO (M)
6" Y 8"	0.60
10" Y 12"	0.70
15" Y 18"	0.80
20" Y 24"	1.00
24"	1.10
27"	1.20
30"	1.30
33"	1.40
36"	1.50
40"	1.80

H ≥ 1.20
RESOLUCIÓN 330/2017
ARTÍCULO 139. TABLA 18



GOBIERNO DEL QUINDÍO



SECRETARÍA DE AGUAS E
INFRAESTRUCTURA

PLAN DEPARTAMENTAL DE
AGUAS

OBJETO:

OPTIMIZACIÓN RED DE
ALCANTARILLADO COMBINADO
CALLE 14 ENTRE CARRERAS 10 Y 11
MUNICIPIO DE LA TEBADA

CONTIENE:

PLANO DE DETALLES

SUPERVISIÓN:

INTERVENTOR:

LEVANTÓ:

JIMY FABIAN MELO
TOPOGRAFO CONTRATISTA PDA

DISEÑO:
ISMAEL RAMÍREZ
PROFESIONAL DE APOYO
CONTRATISTA PDA

FECHA:

JULIO - 2025

PLANO:

3 DE 4

ESCALA:

INDICADA