


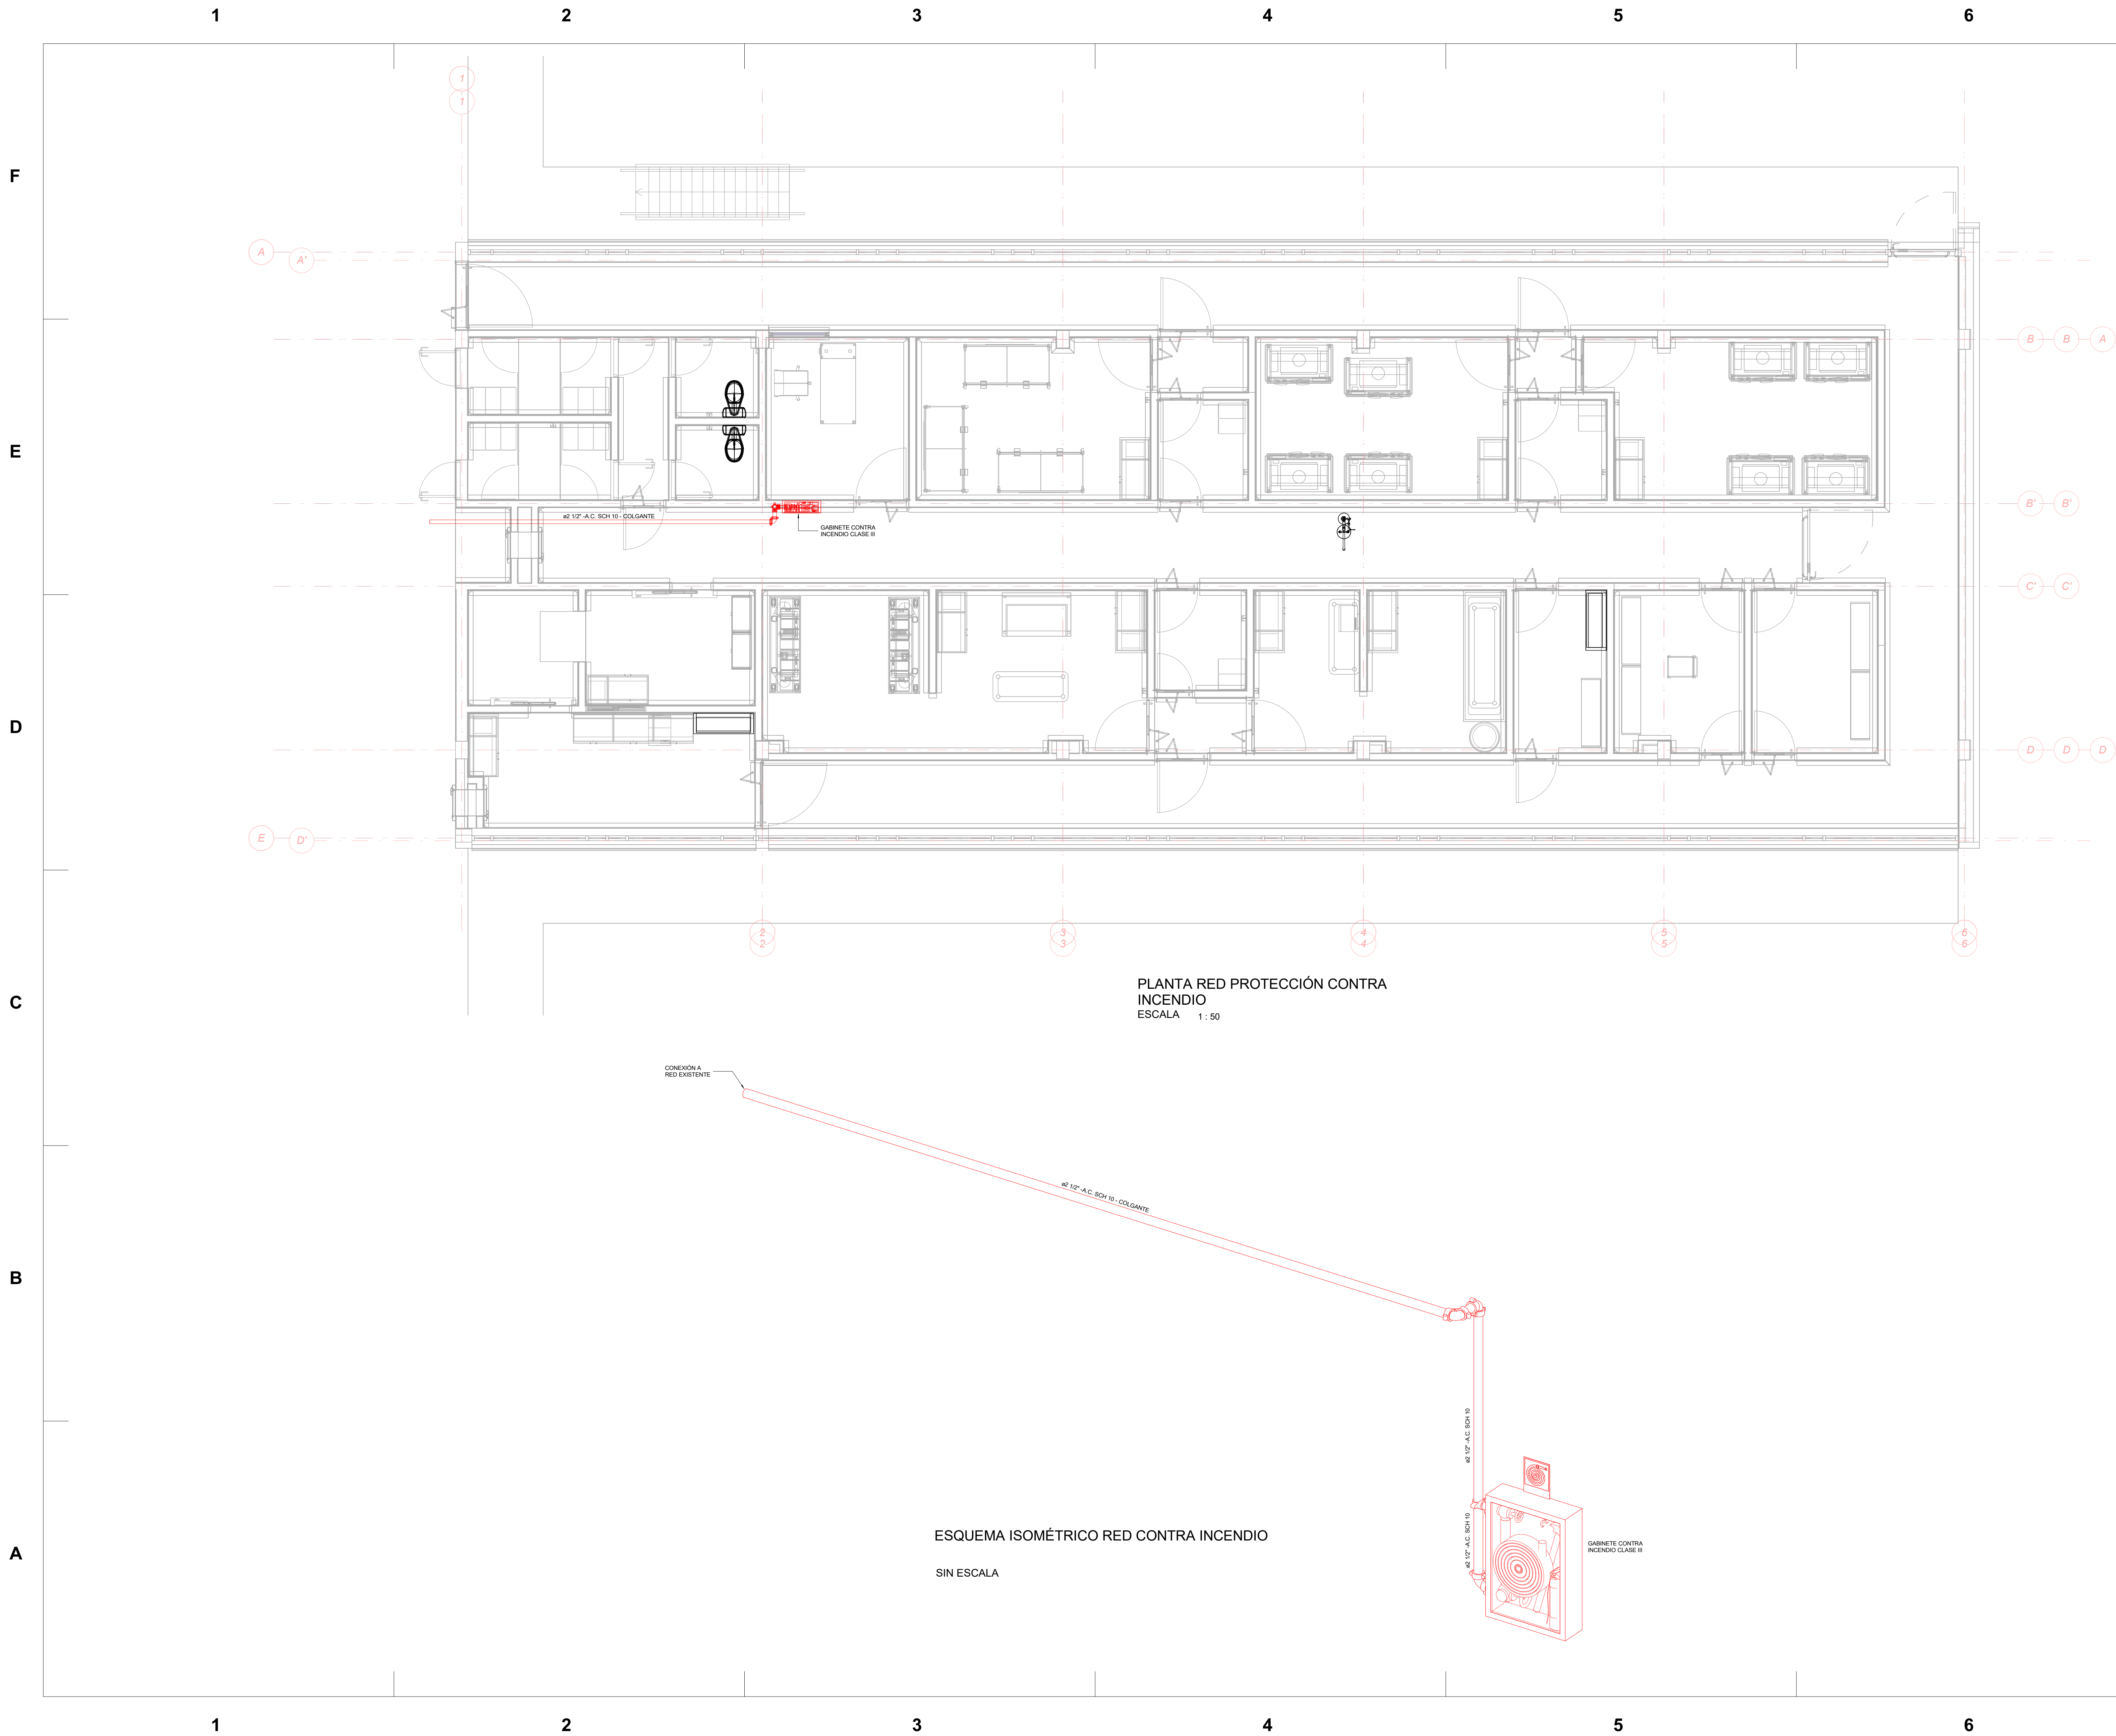

PROYECTO:
DIAGNOSTICO Y DISEÑO DE LA ADECUACIÓN
DEL BIOTERIO DE DESAFIO DEL
LABORATORIO NACIONAL DE INSUMOS
PECUARIOS - LANIP

MOSQUERA KM 19, CARRETERA DE OCCIDENTE, VIA MOSQUERA -
MADRID, CUNDINAMARCA

CONTRATO DE CONSULTORIA N°:

GGC-091-1024

GRUPO DE DISEÑO:



DIRECTOR DE CONSULTORIA:

ING. ALEXANDER VALLEJO BURGOS

MAT. PROF. 25202 - 109389 CND

ARQUITECTO:

ARQ. OLIVER OLAYA

MAT. PROF. A25162005 - 79795174

ARQUITECTO:

ARQ. JUAN SEBASTIAN RICAURTE ROJAS

MAT. PROF. A112019 - 1052404867

INGENIERO HIDRÁULICO:

ING. CAMILO VARGAS

MAT. PROF. 25601-33982 CND

PROPIETARIO:



INSTITUTO COLOMBIANO AGROPECUARIO -
ICA

Vº Bo APROBACIÓN:

DIRECTOR DE SUPERVISIÓN:

CONVENCIONES:

- PVC S- -TUBERÍA PVC SANITARIA-
- PVC P- -TUBERÍA PVC PRESIÓN-
- PPR- -TUBERÍA POLIPROPILENO-
- C4- -CODO 4 PULGADAS-
- S4- -SIFÓN 4 PULGADAS-
- Ø- -DIÁMETRO-
- #- -NODO HIDRÁULICO-
- AGUAS RESIDUALES-
- AGUA FRÍA PRESIÓN-
- AGUA FRÍA INCENDIO-

CONTIENE:

RED RCI

REVISIONES:

PLANO DE REFERENCIA:

NOMBRE DE ARCHIVO:
ICA Hidrosanitario_V1.rvt

FECHA:
02/20/25

VERSIÓN:
1

ESCALA:
1 : 50

DISCIPLINA:
HIDROSANITARIO

CONSECUTIVO:
3

PLANO N°:
H-3

PLANOS TOTALES:
4