
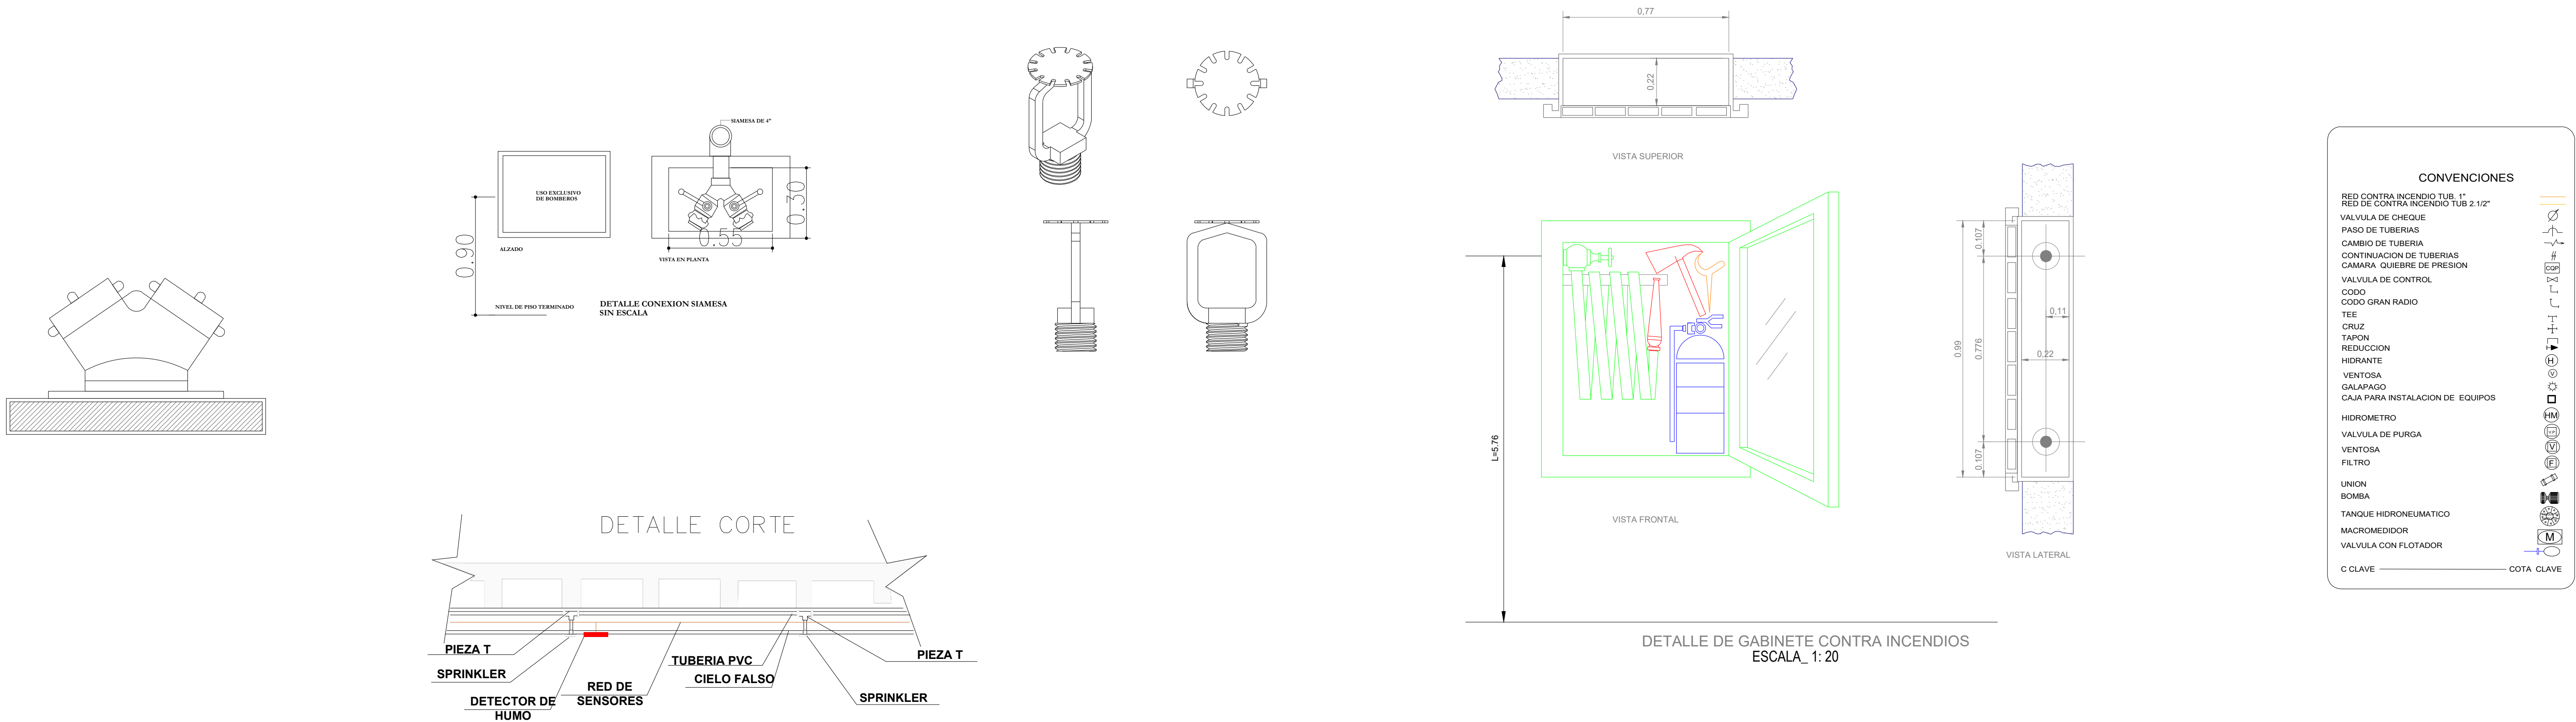
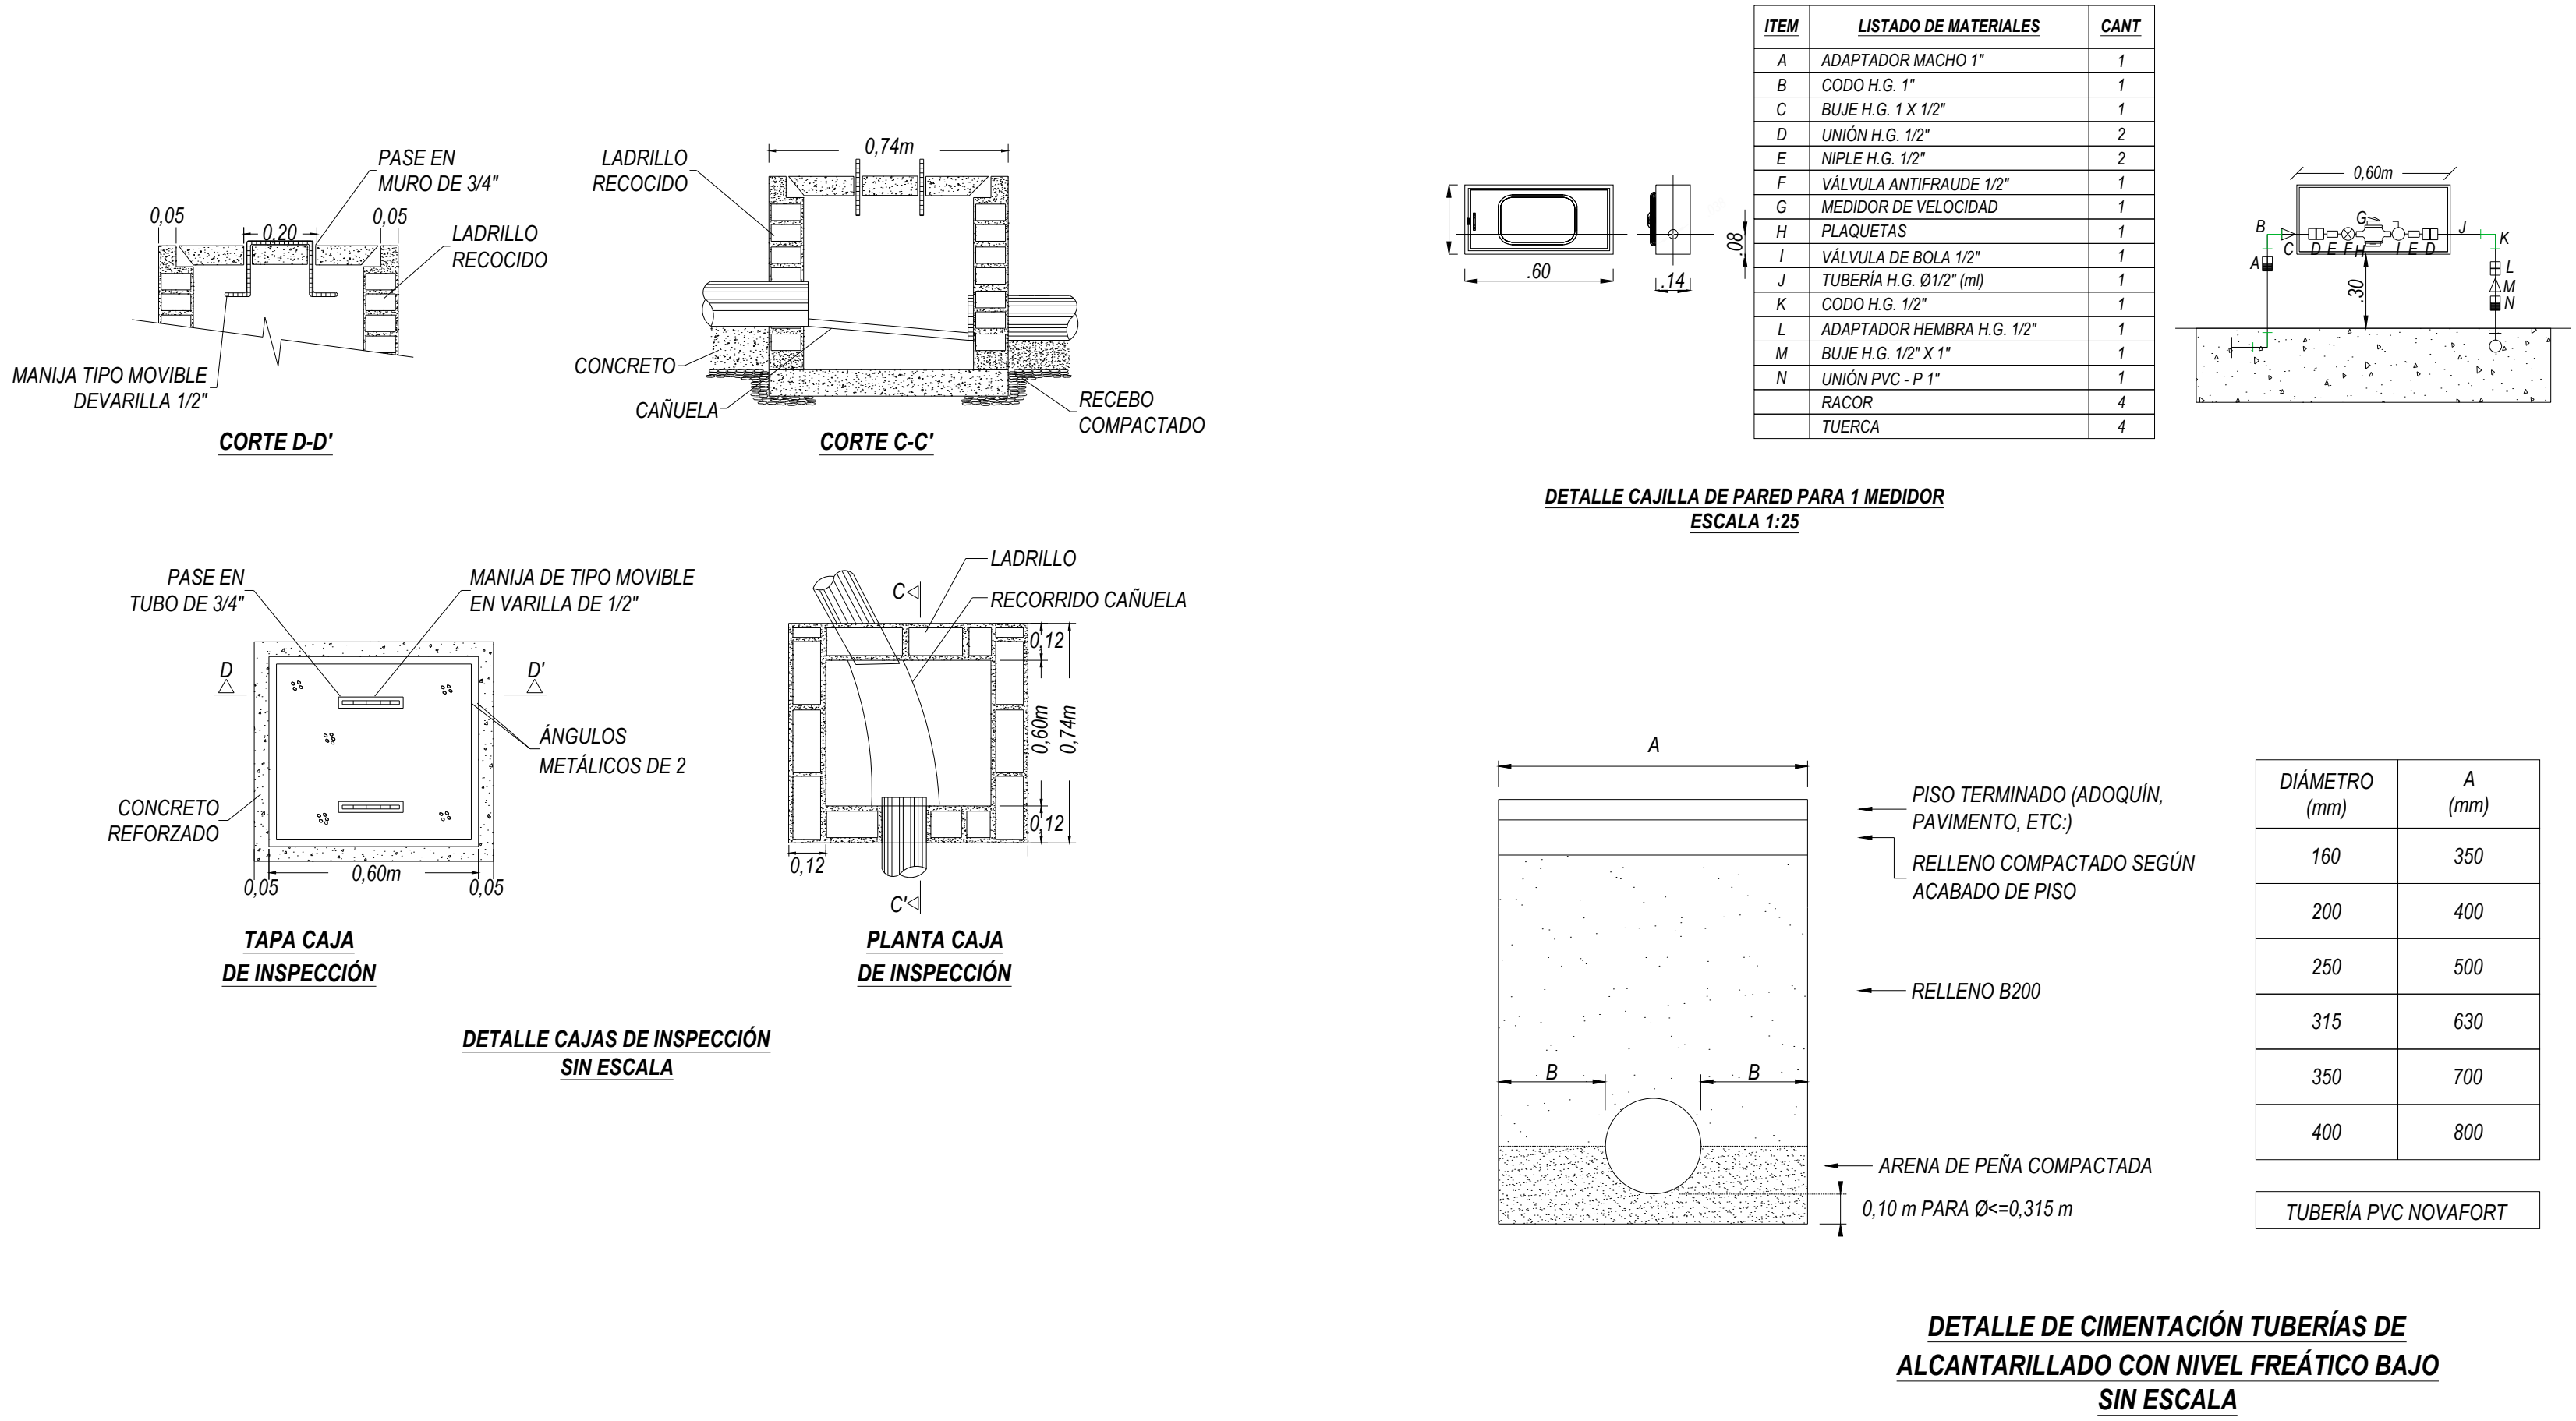


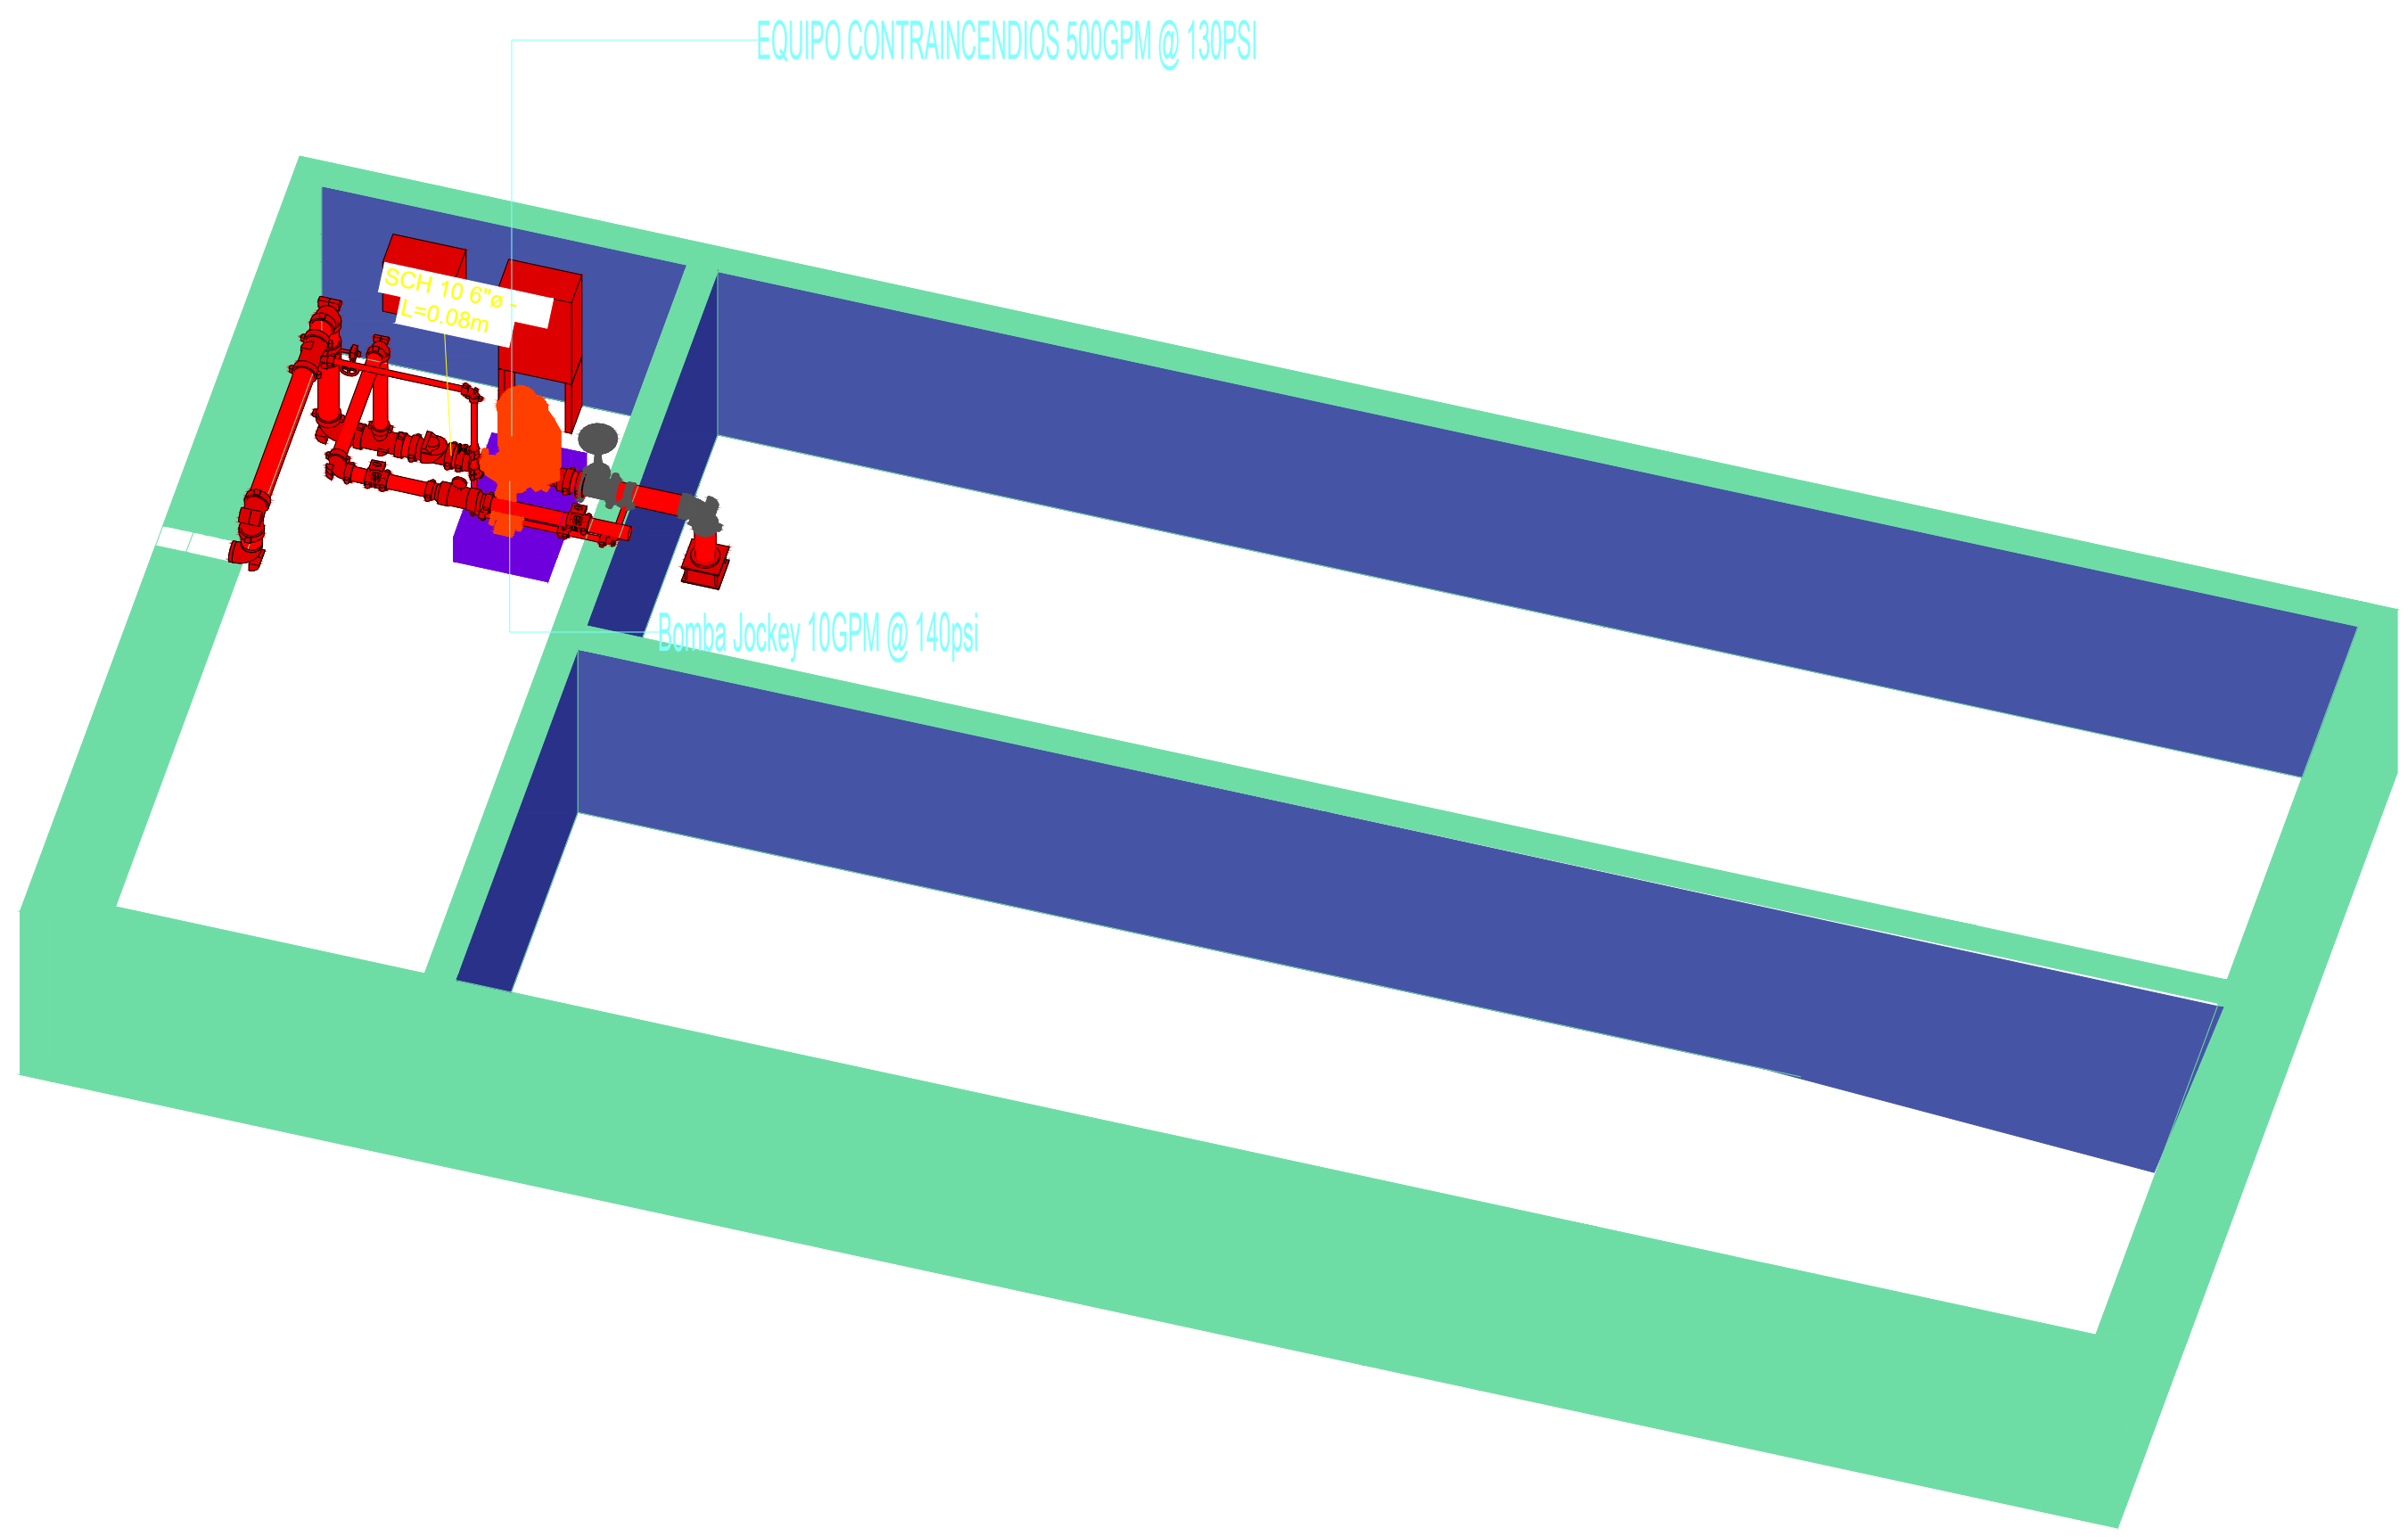

GOBERNACIÓN DEL
CESAR

REPÚBLICA DE COLOMBIA
DEPARTAMENTO DEL CESAR

PROYECTO:
CONSTRUCCIÓN DEL NUEVO HOSPITAL
E.S.E HERNANDO QUINTERO BLANCO DEL
MUNICIPIO DE EL PASO

CONTIENE:
INSTALACIONES HIDROSANITARIAS
DETALLES RED AGUA POTABLE -CONTRA INCENDIOS

DISEÑO :
ING. GINA AGUILAR
REVISÓ :
ARQ. JOHNNY ALBERTO MATTOS
APROBO :
JUAN CARLOS MINDIOLA

ESCALA:
1:500
FECHA:
julio
2024

PLANO:
DET-02
6/7

OBSERVACIONES: