



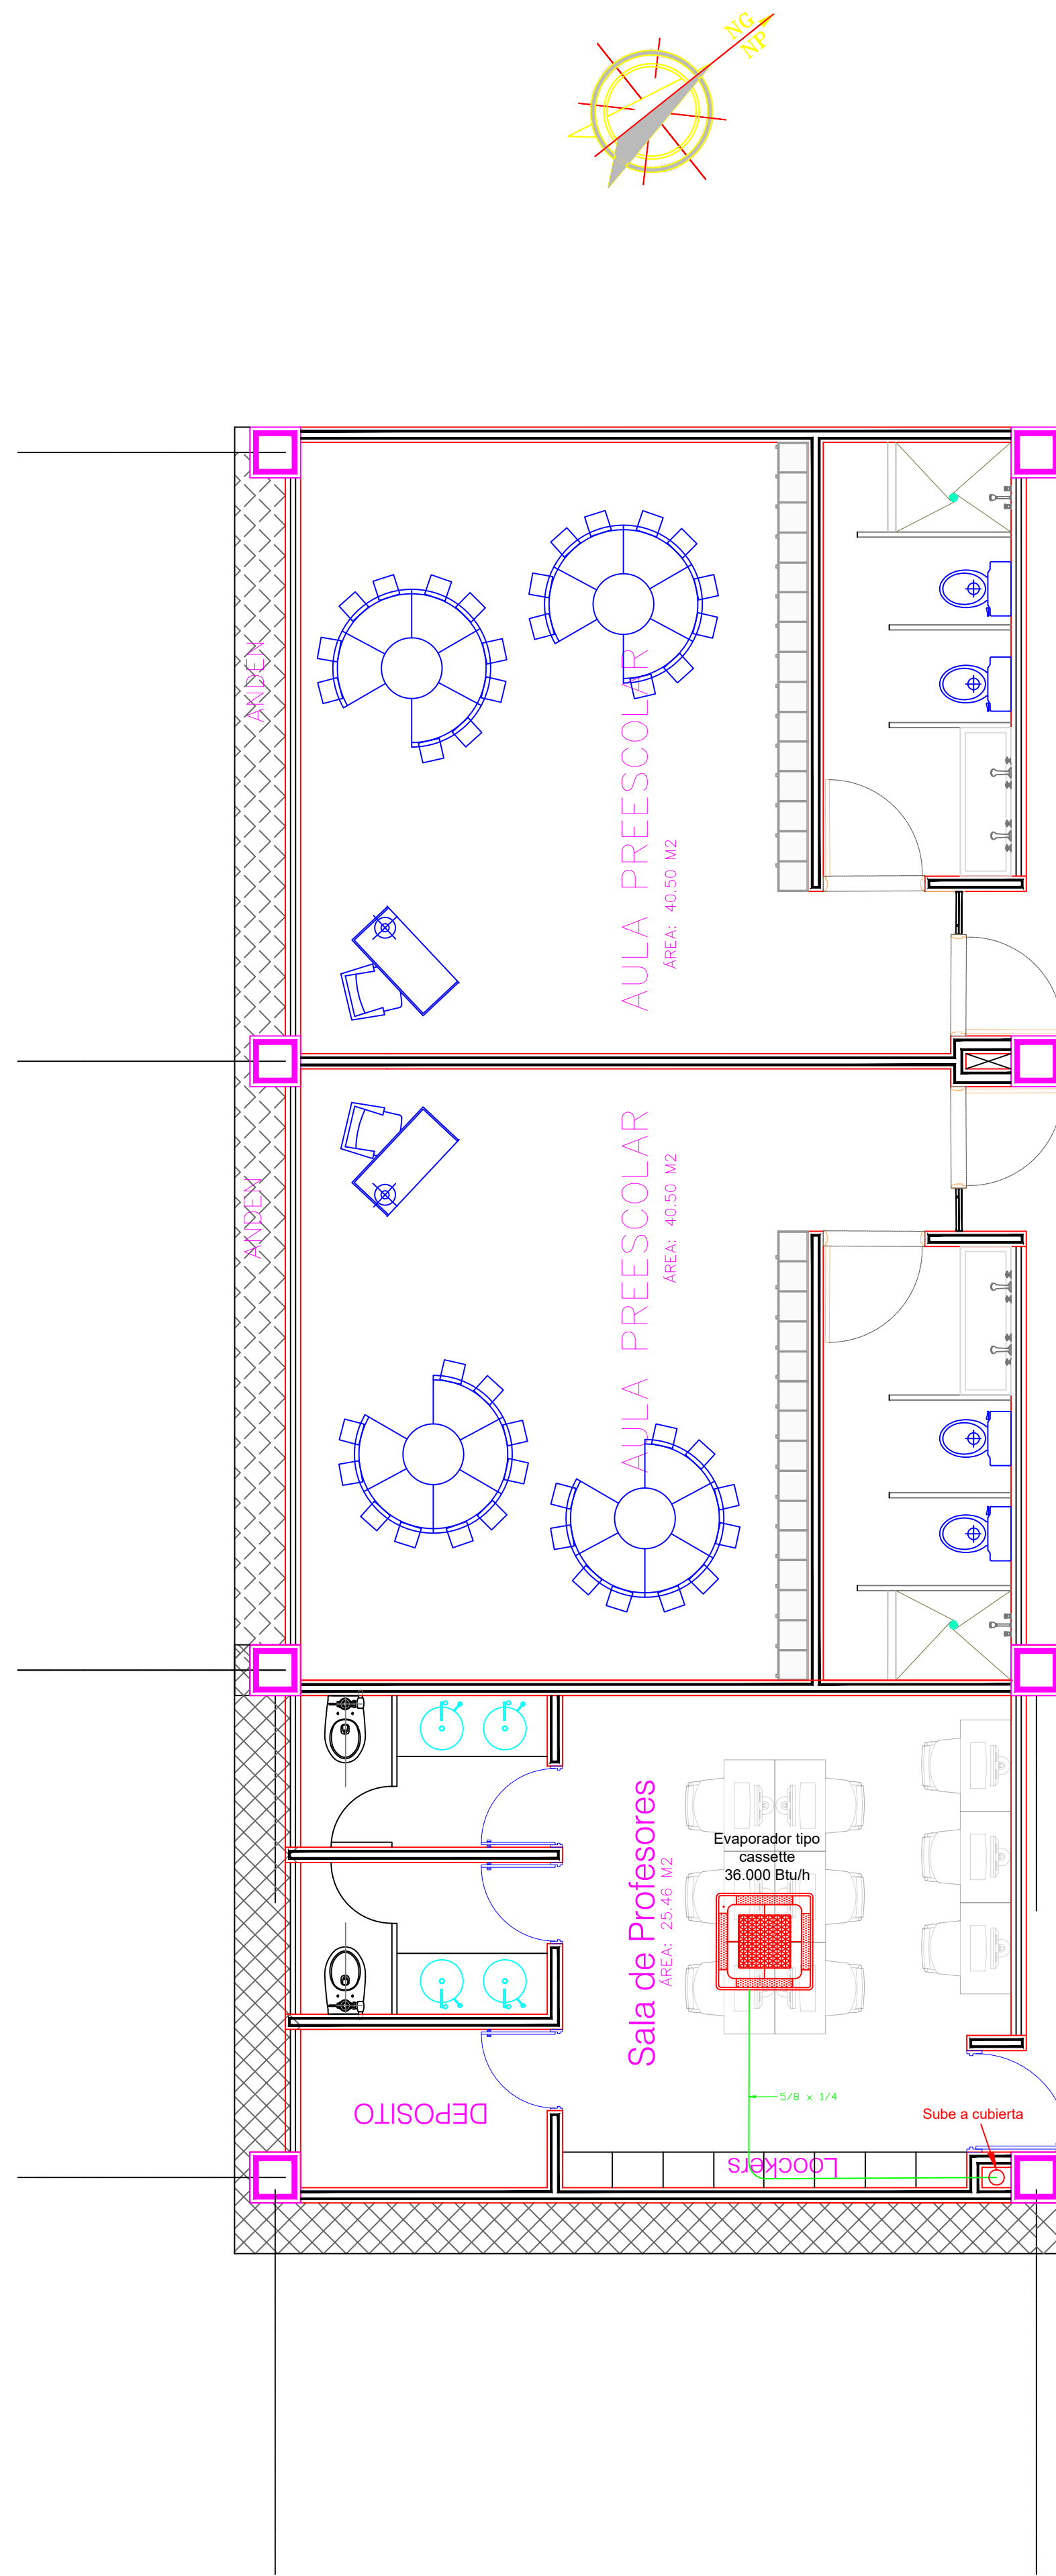

PISO 1

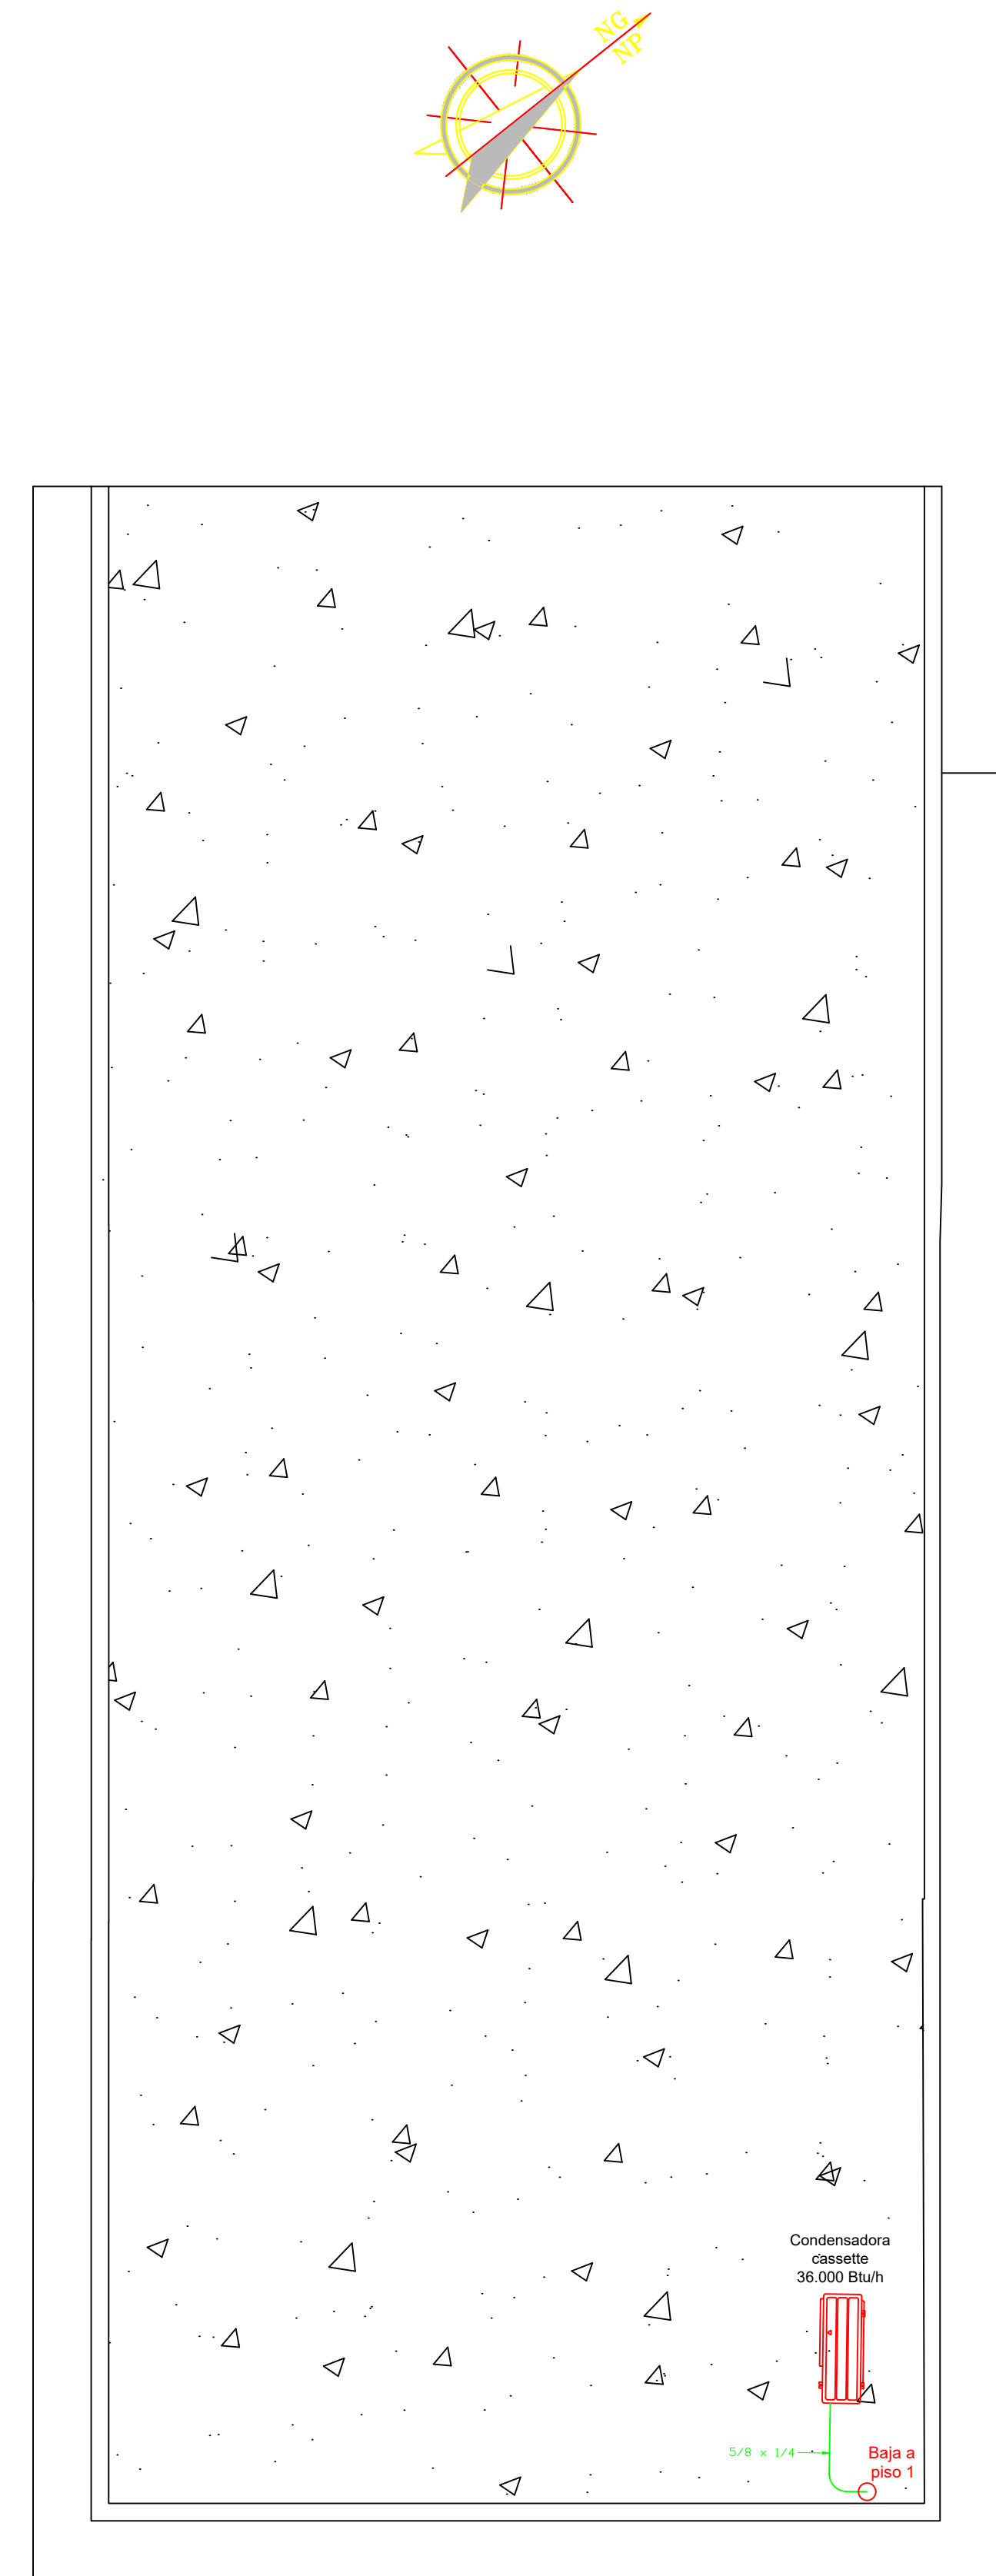

CUBIERTA



GOBERNACIÓN DEL
CESAR

GOBERNADORA:

ELVIA MILENA SAN JUAN DAVILA

SECRETARIO DE INFRAESTRUCTURA DEPARTAMENTAL

JORGE ARMANDO MAESTRE JARABA

PROYECTO:

**"MEJORAMIENTO DE LA
INFRAESTRUCTURA EDUCATIVA
EN DISTINTOS MUNICIPIOS DEL
DEPARTAMENTO DEL CESAR".**

DESARROLLO DIGITAL DEL PROYECTO:

DISEÑO ARQUITECTONICO:

MARIA ALEXANDRA PALMERA CASTILLA
A68682008-1065564617

DISEÑO ESTRUCTURAL:

NATY RIVERO
M.P. No. 25202-276944 CND

DISEÑO TOPOGRÁFICO:

RAFAEL CUELLO CARRILLO
MP.No. 01-14206
CNPT

DISEÑO ELECTRICO:

LUIS FELIPE SÁNCHEZ LLANOS
No. AT205-41653.

DISEÑO HIDROSANITARIO Y RCI:

JUAN JOSE ONATE
M.P.No. 091037-0661809 CND

CONTIENE :

Aire Acondicionado

Vo.Bo. REVISÓ

Vo.Bo. PLANEACIÓN

FECHA:

06/2026

ESCALA:

1 : 50

ARCHIVO:

PLANO N°:

AA- 001

DE:001

AA-001