


The map shows the 'CASCO URBANO' (urban area) of Gamarra, which is a grid-like street layout. To the right of the urban area is the 'CIENAGA BAQUERO' (Baquero Swamp). A red circle highlights a specific location on the eastern edge of the urban area, near 'CALLE 13'. The 'RIO MAGDALENA' (Magdalena River) is shown to the west of the urban area. The title 'MUNICIPIO DE GAMARRA' is at the top.

ESCALA 1:10.000

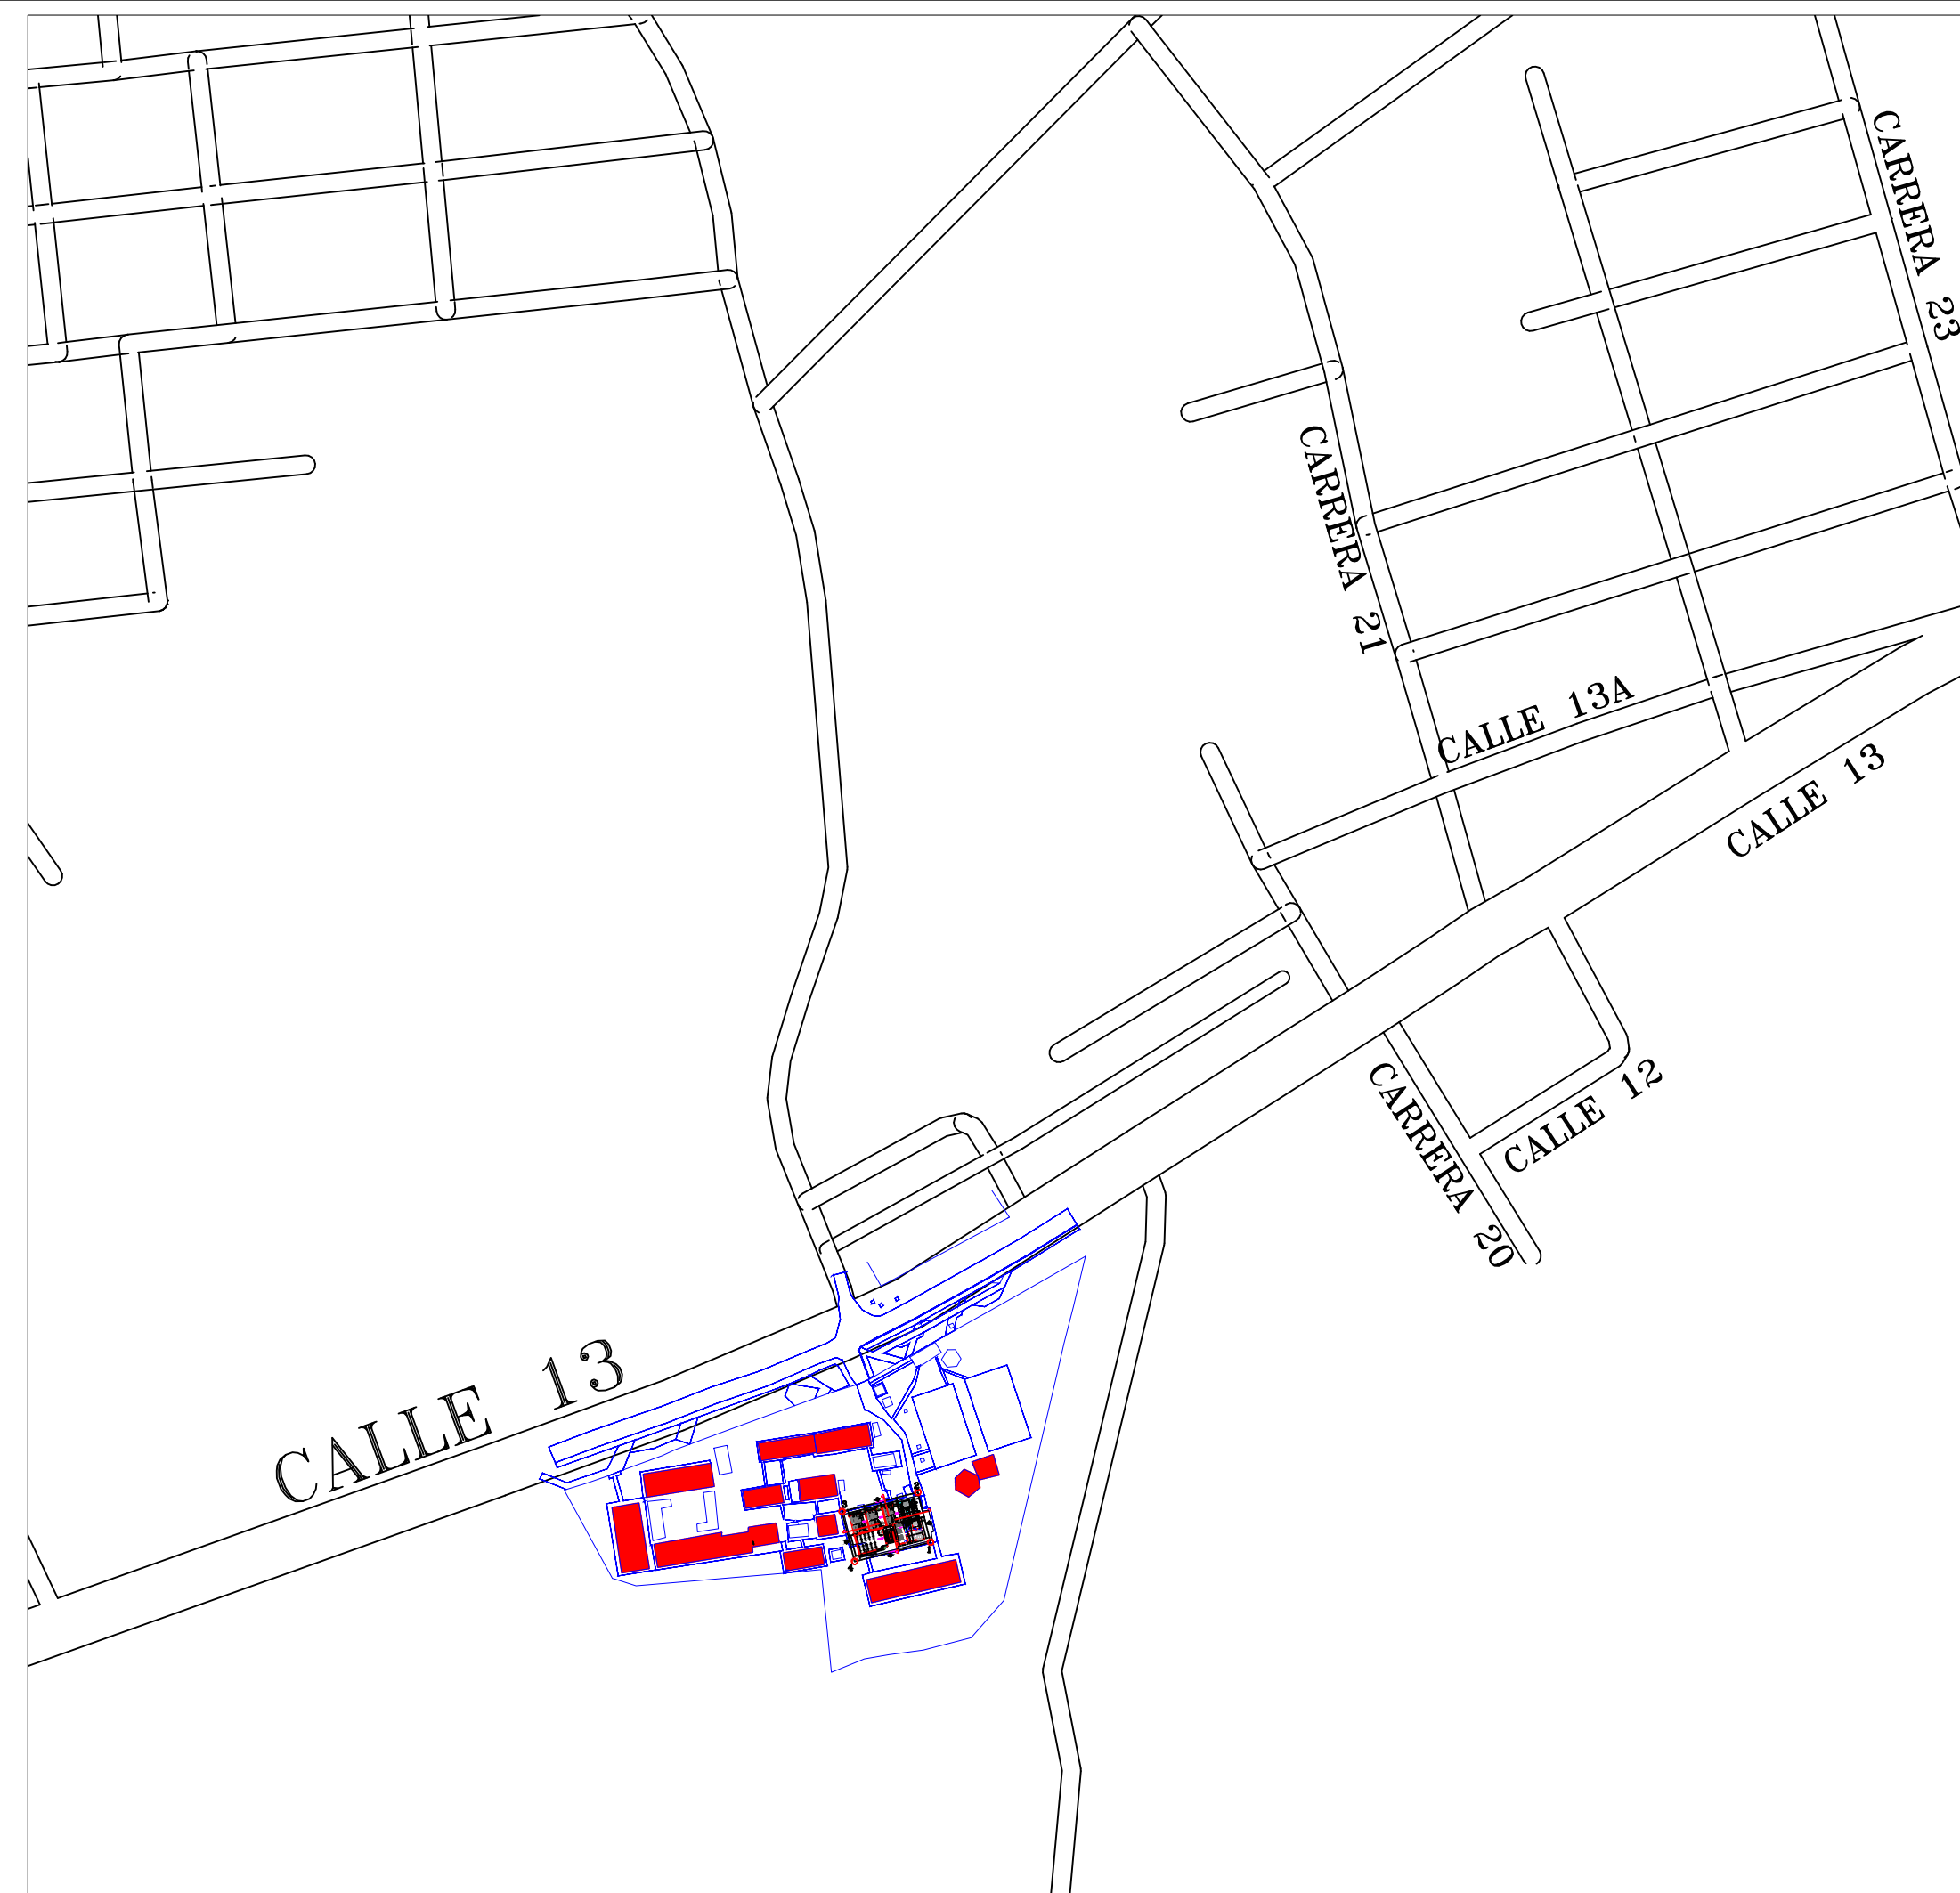

ESCALA 1:2.500

PUNTO	m.E.	m.N.
1	8°19'43.8"N	73°43'41.7"W
2	8°19'44.4"N	73°43'41.9"W
3	8°19'44.2"N	73°43'43.0"W
4	8°19'43.5"N	73°43'42.8"W

CUADRO DE AREAS			
DESCRIPCION	CANTIDAD	AREA (Mts2)	AREA TOTAL
AREA TOTAL DEL LOTE		0000,00 MT2	
PRIMER NIVEL			
AULAS DE PRIMARIA	2	66,28 MT2	132,56 MT2
AULA DE INFORMATICA	1	80,66 MT2	80,66 MT2
AREA ADMON Y PROFESORES	1	77,70 MT2	77,70 MT2
BATERIA SANITARIA	1	49,73 MT2	49,73 MT2
AREAS DE ESCALERAS	1	24,36 MT2	24,36 MT2
AREA TOTAL PRIMER NIVEL			365,01 MT2
SEGUNDO NIVEL			
AULAS DE PRIMARIA	2	66,28 MT2	132,56 MT2
SALA DE ARTE	1	77,70 MT2	77,70 MT2
LABORATORIO DE QUIMICA	1	80,66 MT2	80,66 MT2
BATERIA SANITARIA	1	49,73 MT2	49,73 MT2
AREAS DE ESCALERAS	1	24,36 MT2	24,36 MT2
AREA TOTAL SEGUNDO NIVEL			365,01 MT2
AREA TOTAL CONSTRUIDA			730,02 MT2
AREAS DE CIRCULACION 1ER NIVEL			
			201,70 MT2
AREAS DE CIRCULACION 2DO NIVEL			
			201,70 MT2
AREA TOTAL DE CIRCULACIONES			403,40 MT2



ESCALA 1:250



ELVIA MILENA SAN JUAN DAVILA

JORGE ARMANDO MAESTRE JARABA

**"MEJORAMIENTO DE LA
INFRAESTRUCTURA EDUCATIVA
EN DISTINTOS MUNICIPIOS DEL
DEPARTAMENTO DEL CESAR".**

MARIA ALEXANDRA PALMERA CASTILLA
A68682008-1065564617

NATY RIVERO
M.P. No. 25202-278944 CND


 RAFAEL CUELLO CARRILLO
 MP.No. 01-14206
 CNPT

LUIS FELIPE SÁNCHEZ LLA
No. AT205-41653.

Juan Jose
JUAN JOSE OÑATE
P.No. 091037-0661809 CND

PLANTAS ARQUITECTÓNICAS
INSTITUCIÓN EDUCATIVA
GAMARRA

Vo.Bo. REVISÓ

Vo.Bo. PLANEACIÓN

07/2026

ndicada

ARCHIVO:


DE: 07

LOC-101




PERSPECTIVA

.\RENDERS\IA\1-A.jpg

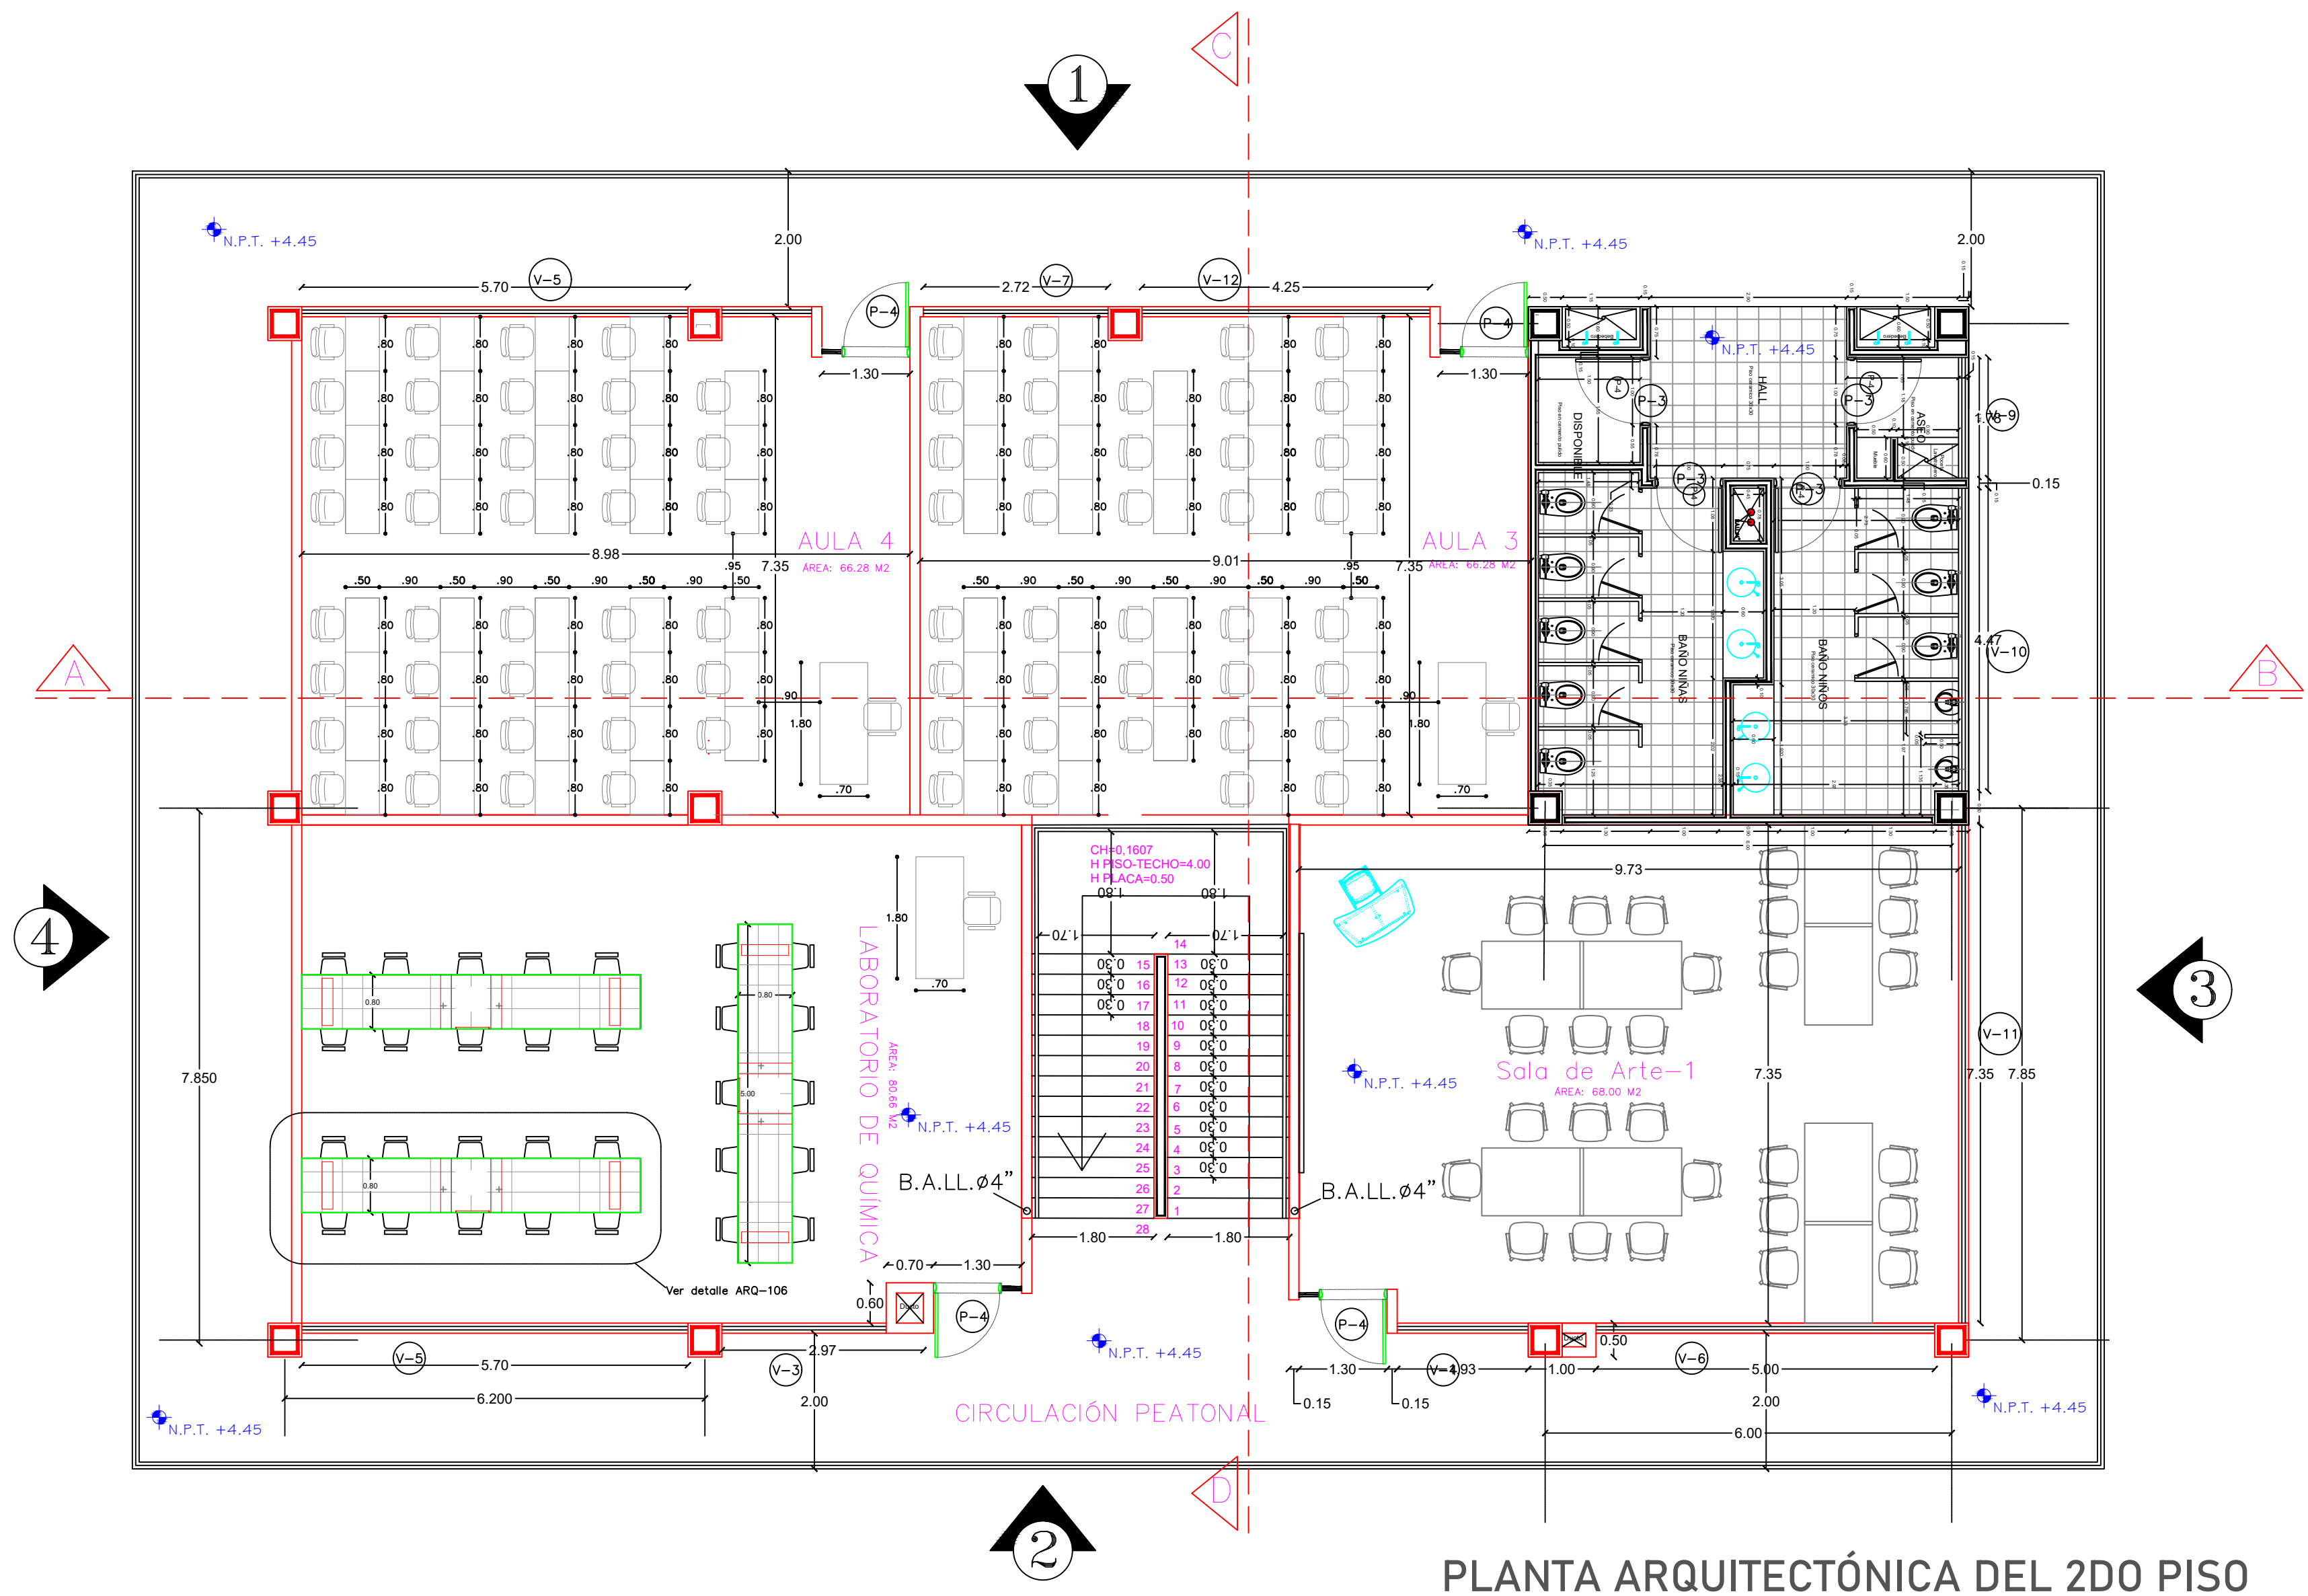

PLANTA ARQUITECTÓNICA DEL 2DO PISO

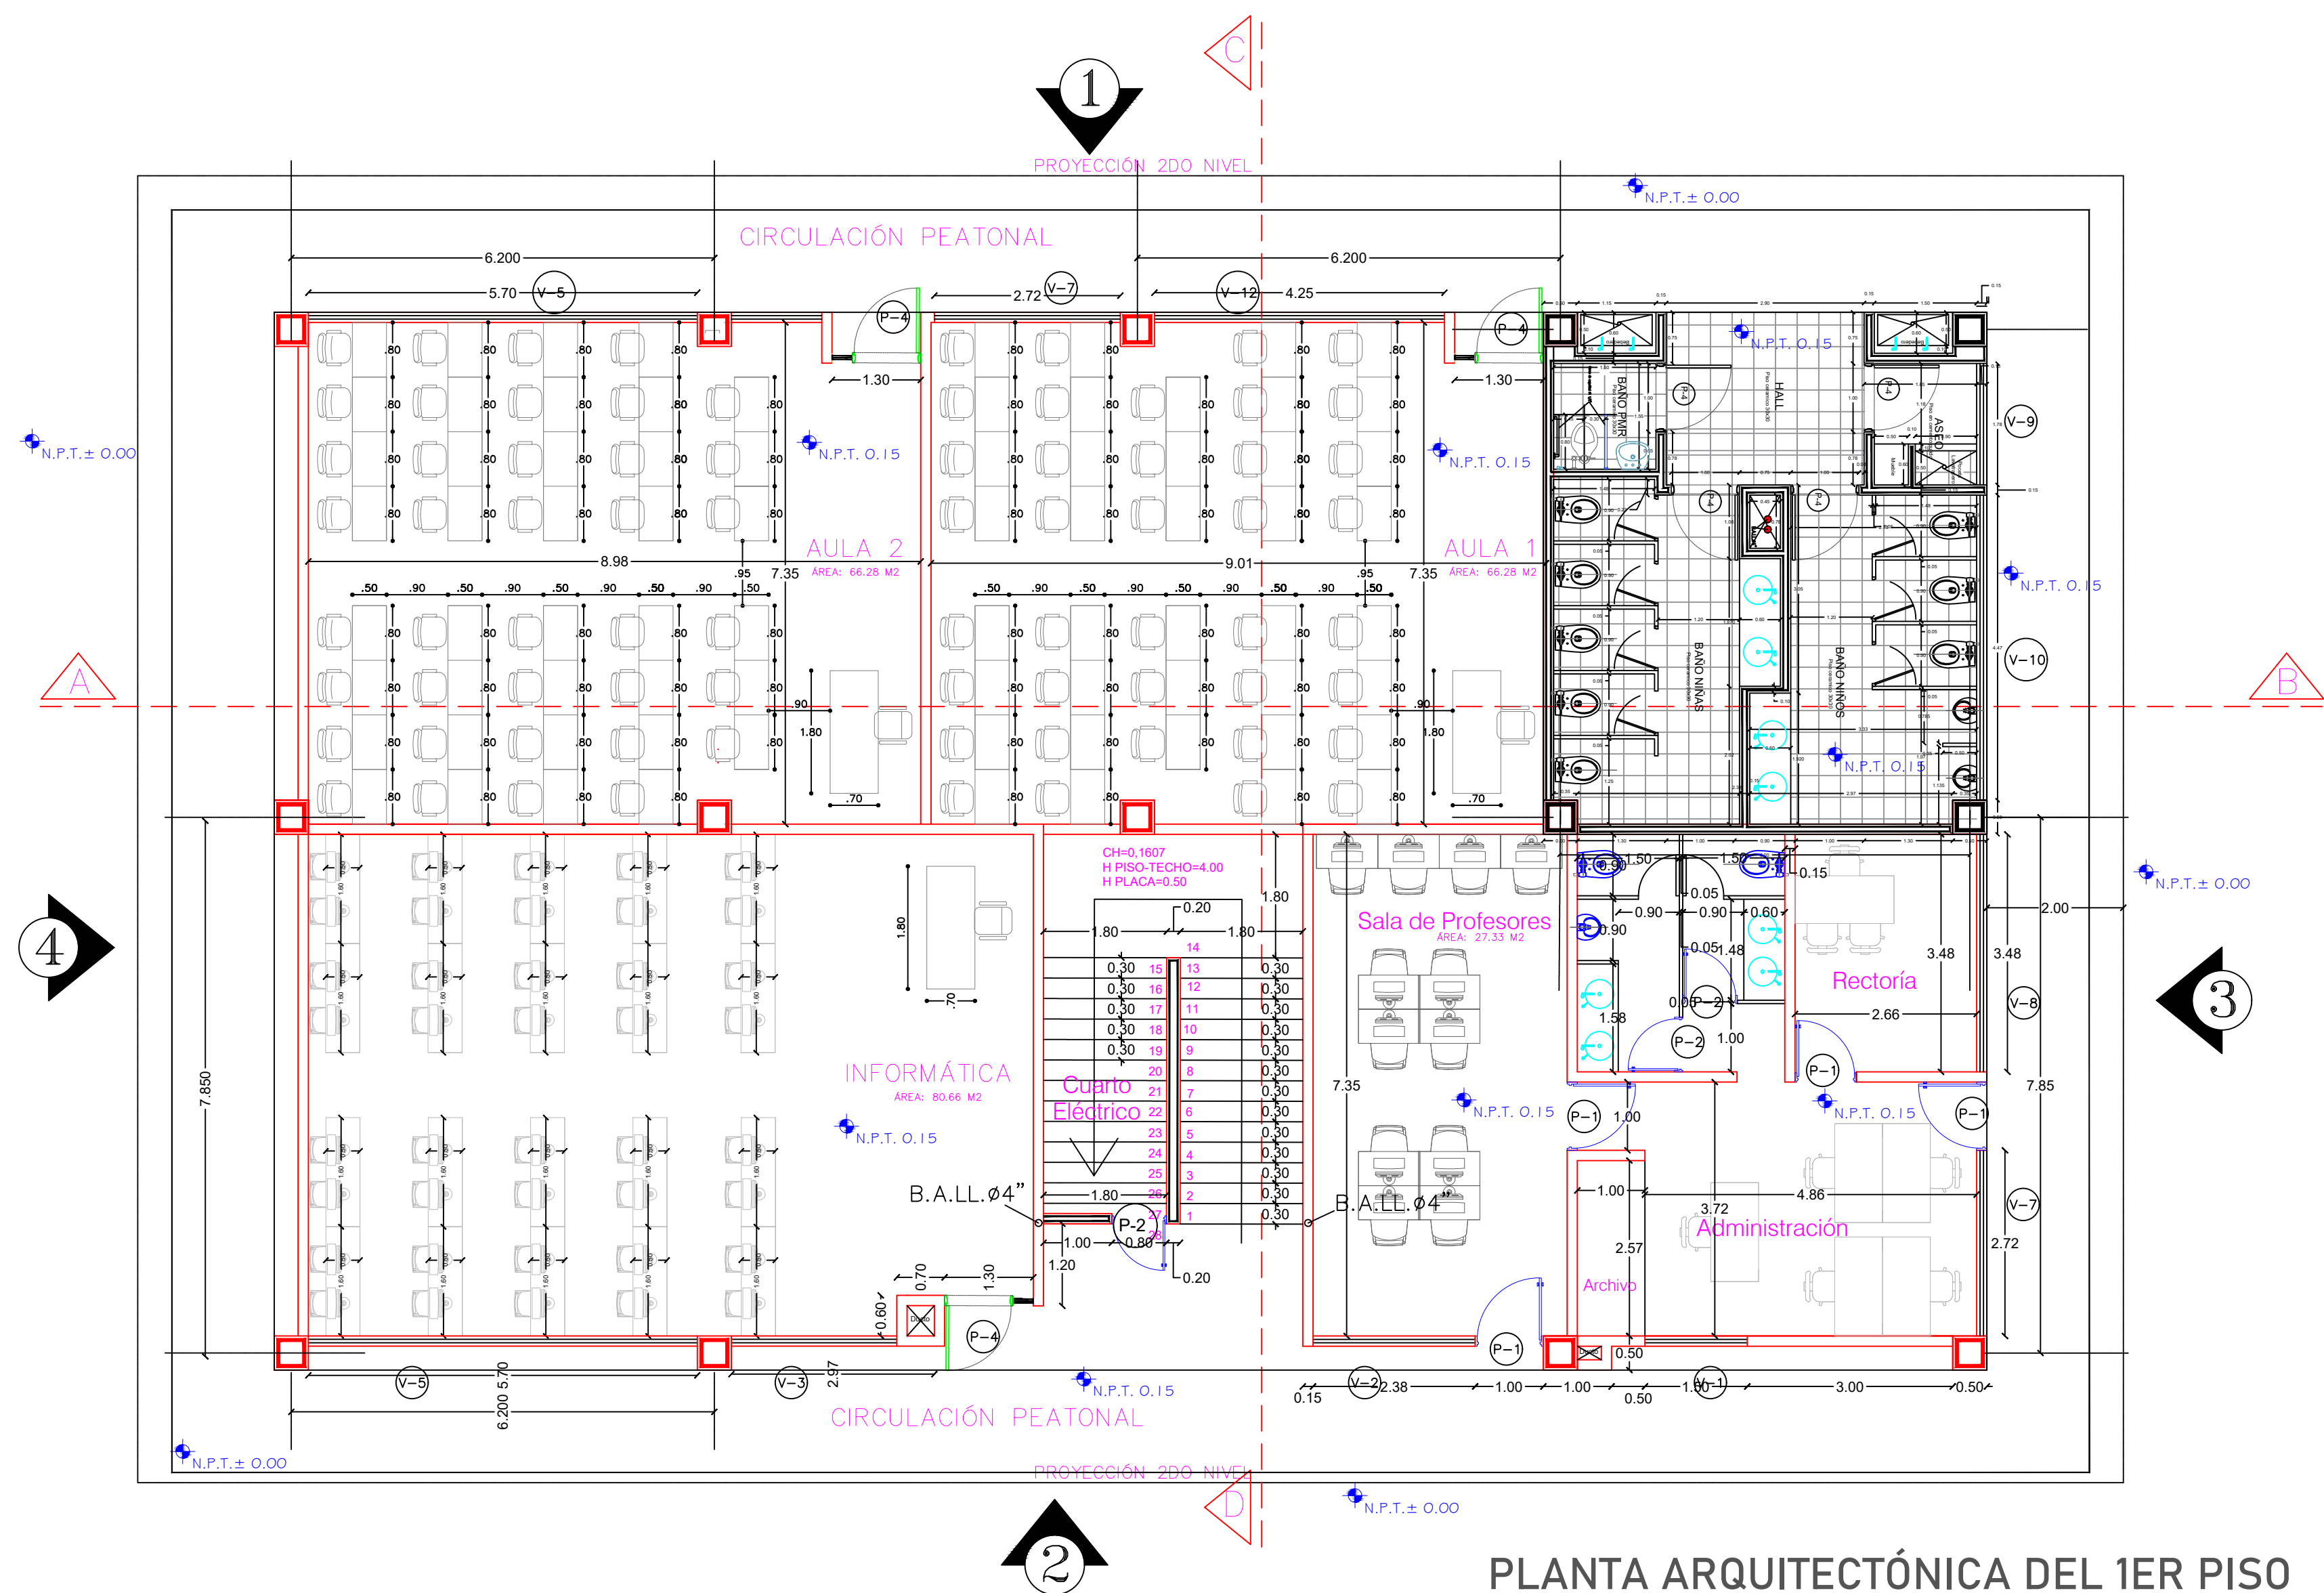

PLANTA ARQUITECTÓNICA DEL 1ER PISO



GOBERNACIÓN DEL
CESAR

GOBERNADORA:

ELVIA MILENA SAN JUAN DAVILA

SECRETARIO DE INFRAESTRUCTURA DEPARTAMENTAL

JORGE ARMANDO MAESTRE JARABA

PROYECTO:

**"MEJORAMIENTO DE LA
INFRAESTRUCTURA EDUCATIVA
EN DISTINTOS MUNICIPIOS DEL
DEPARTAMENTO DEL CESAR".**

DESARROLLO DIGITAL DEL PROYECTO:

DISEÑO ARQUITECTÓNICO:

Maria Alexandra Palmera Castilla

MARIA ALEXANDRA PALMERA CASTILLA
A68682008-1065564617

DISEÑO ESTRUCTURAL:

Naty Rivero
NATY RIVERO
M.P. No. 25202-276944 CND

DISEÑO TOPOGRÁFICO:

Rafael Cuello Carrillo
RAFAEL CUELLO CARRILLO
MP.No. 01-14206
CNPT

DISEÑO ELECTRICO:

Luis Felipe Sánchez Llanos
LUIS FELIPE SÁNCHEZ LLANOS
No. AT205-41653

DISEÑO HIDROSANITARIO Y RCI:

Juan José Onate
JUAN JOSE ONATE
M.P. No. 091037-0661809 CND

CONTIENE :

PLANTAS ARQUITECTÓNICAS
INSTITUCIÓN EDUCATIVA
GAMARRA

Vo.Bo. REVISÓ

Vo.Bo. PLANEACIÓN

FECHA:

07/2026

ESCALA:


Indicada

ARCHIVO:


PLANO N°: 02

DE: 07


ARQ-101

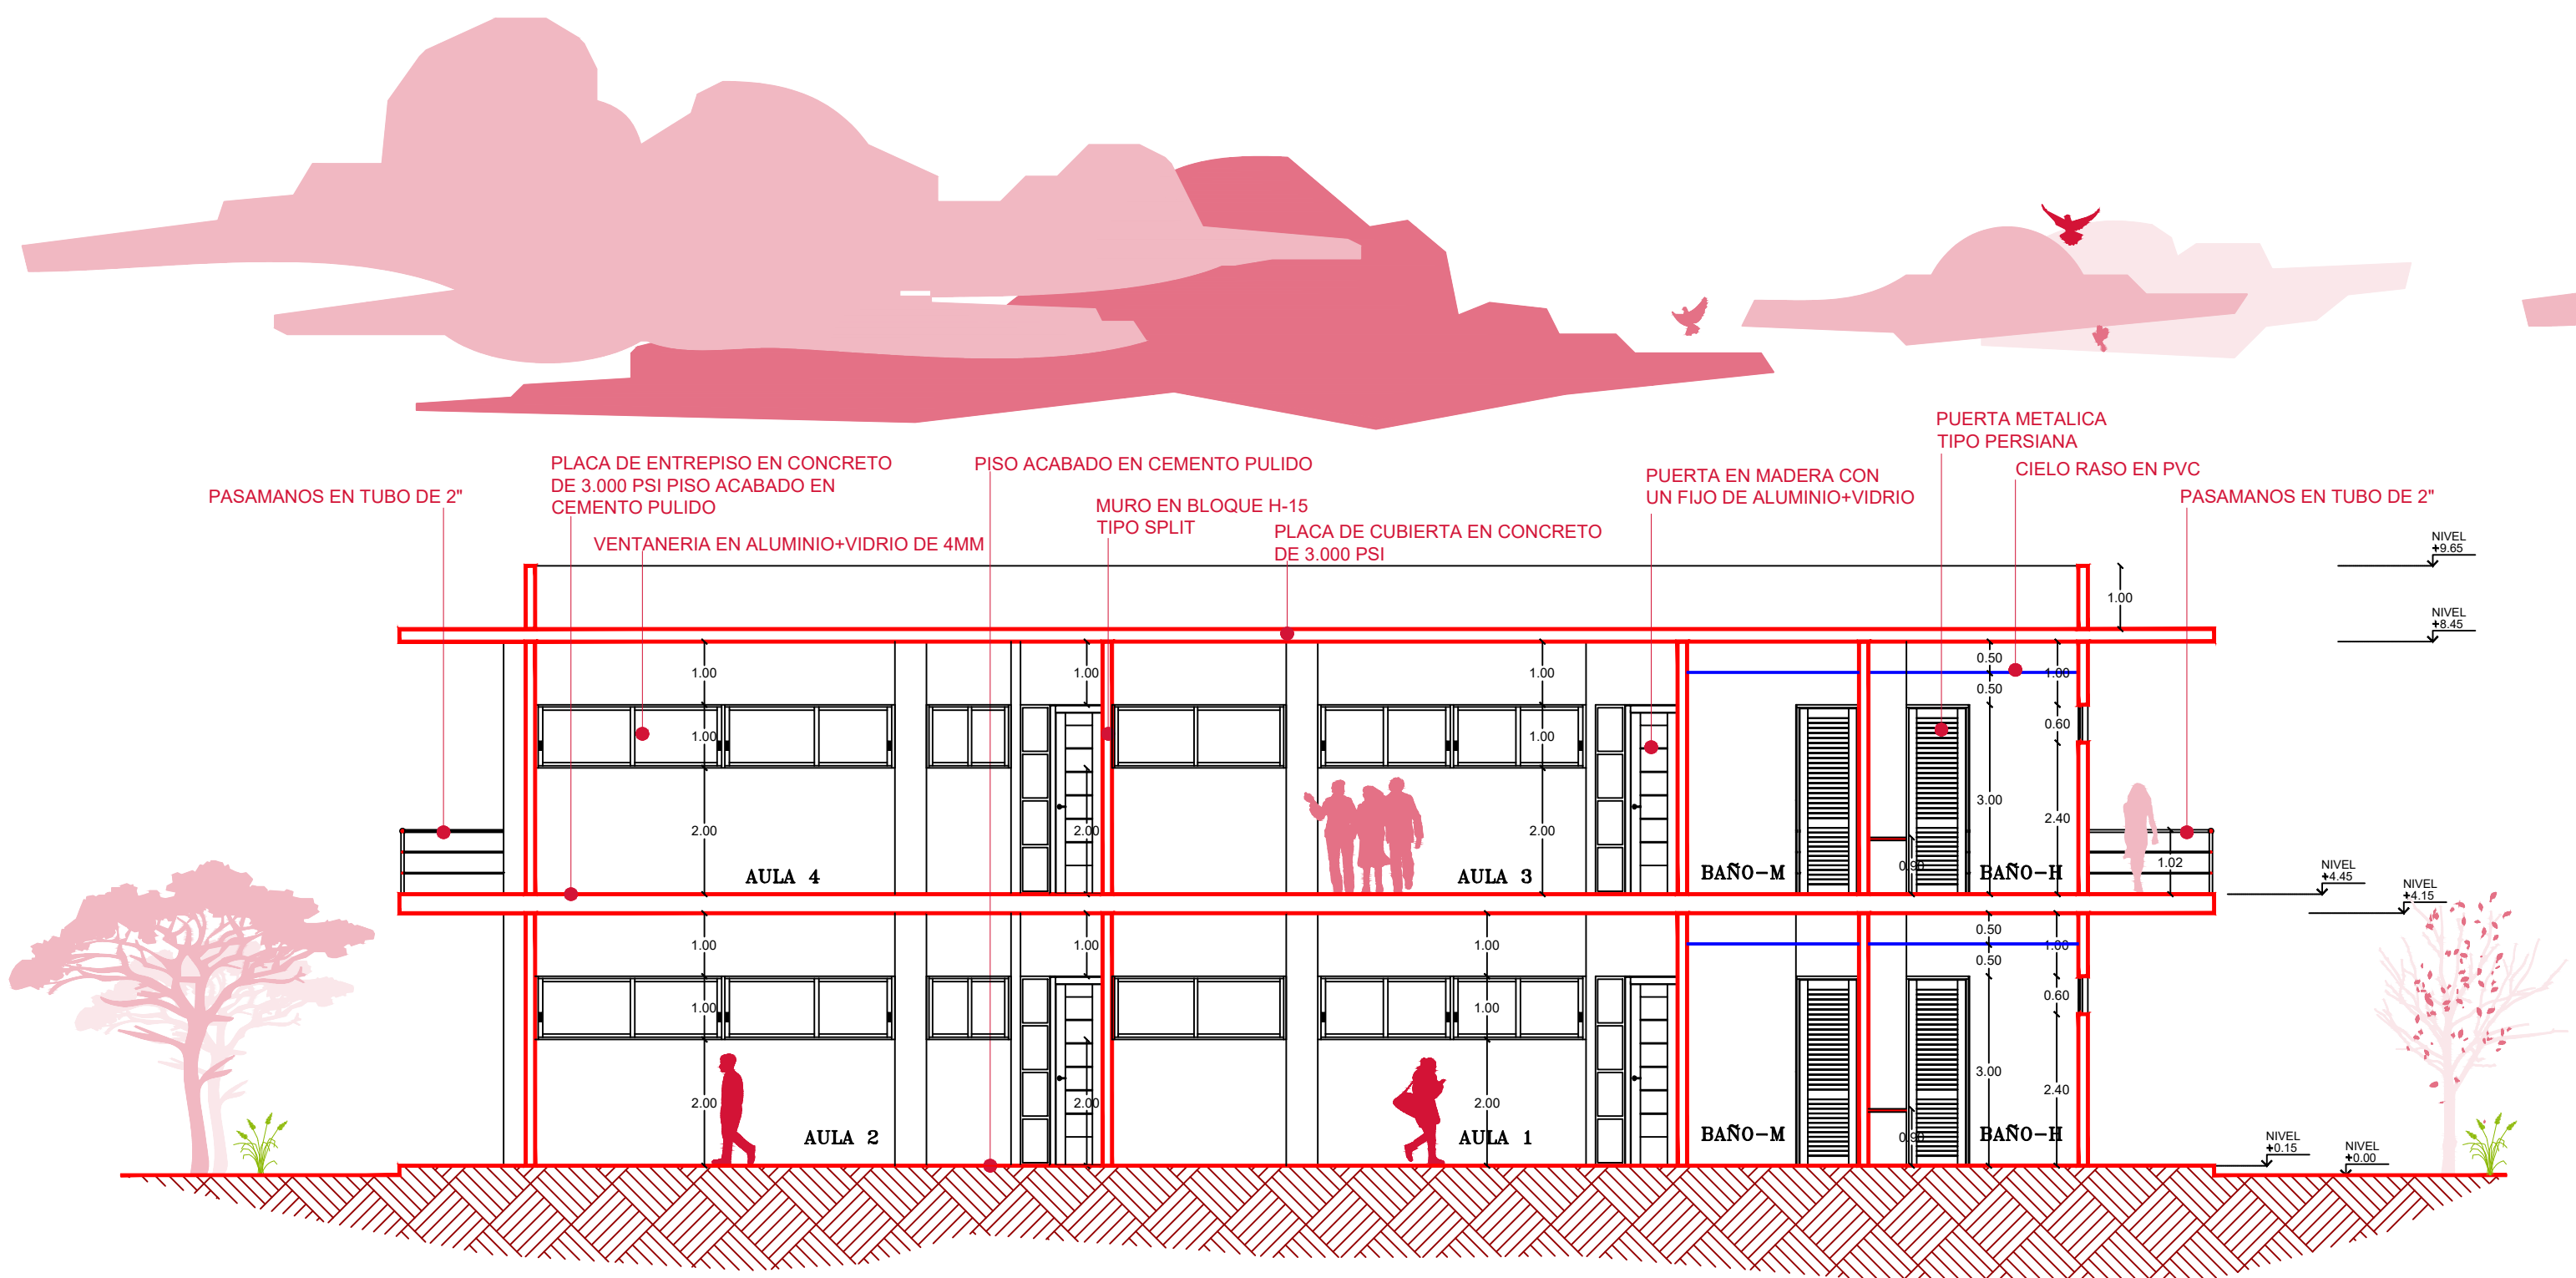


CORTE A-B

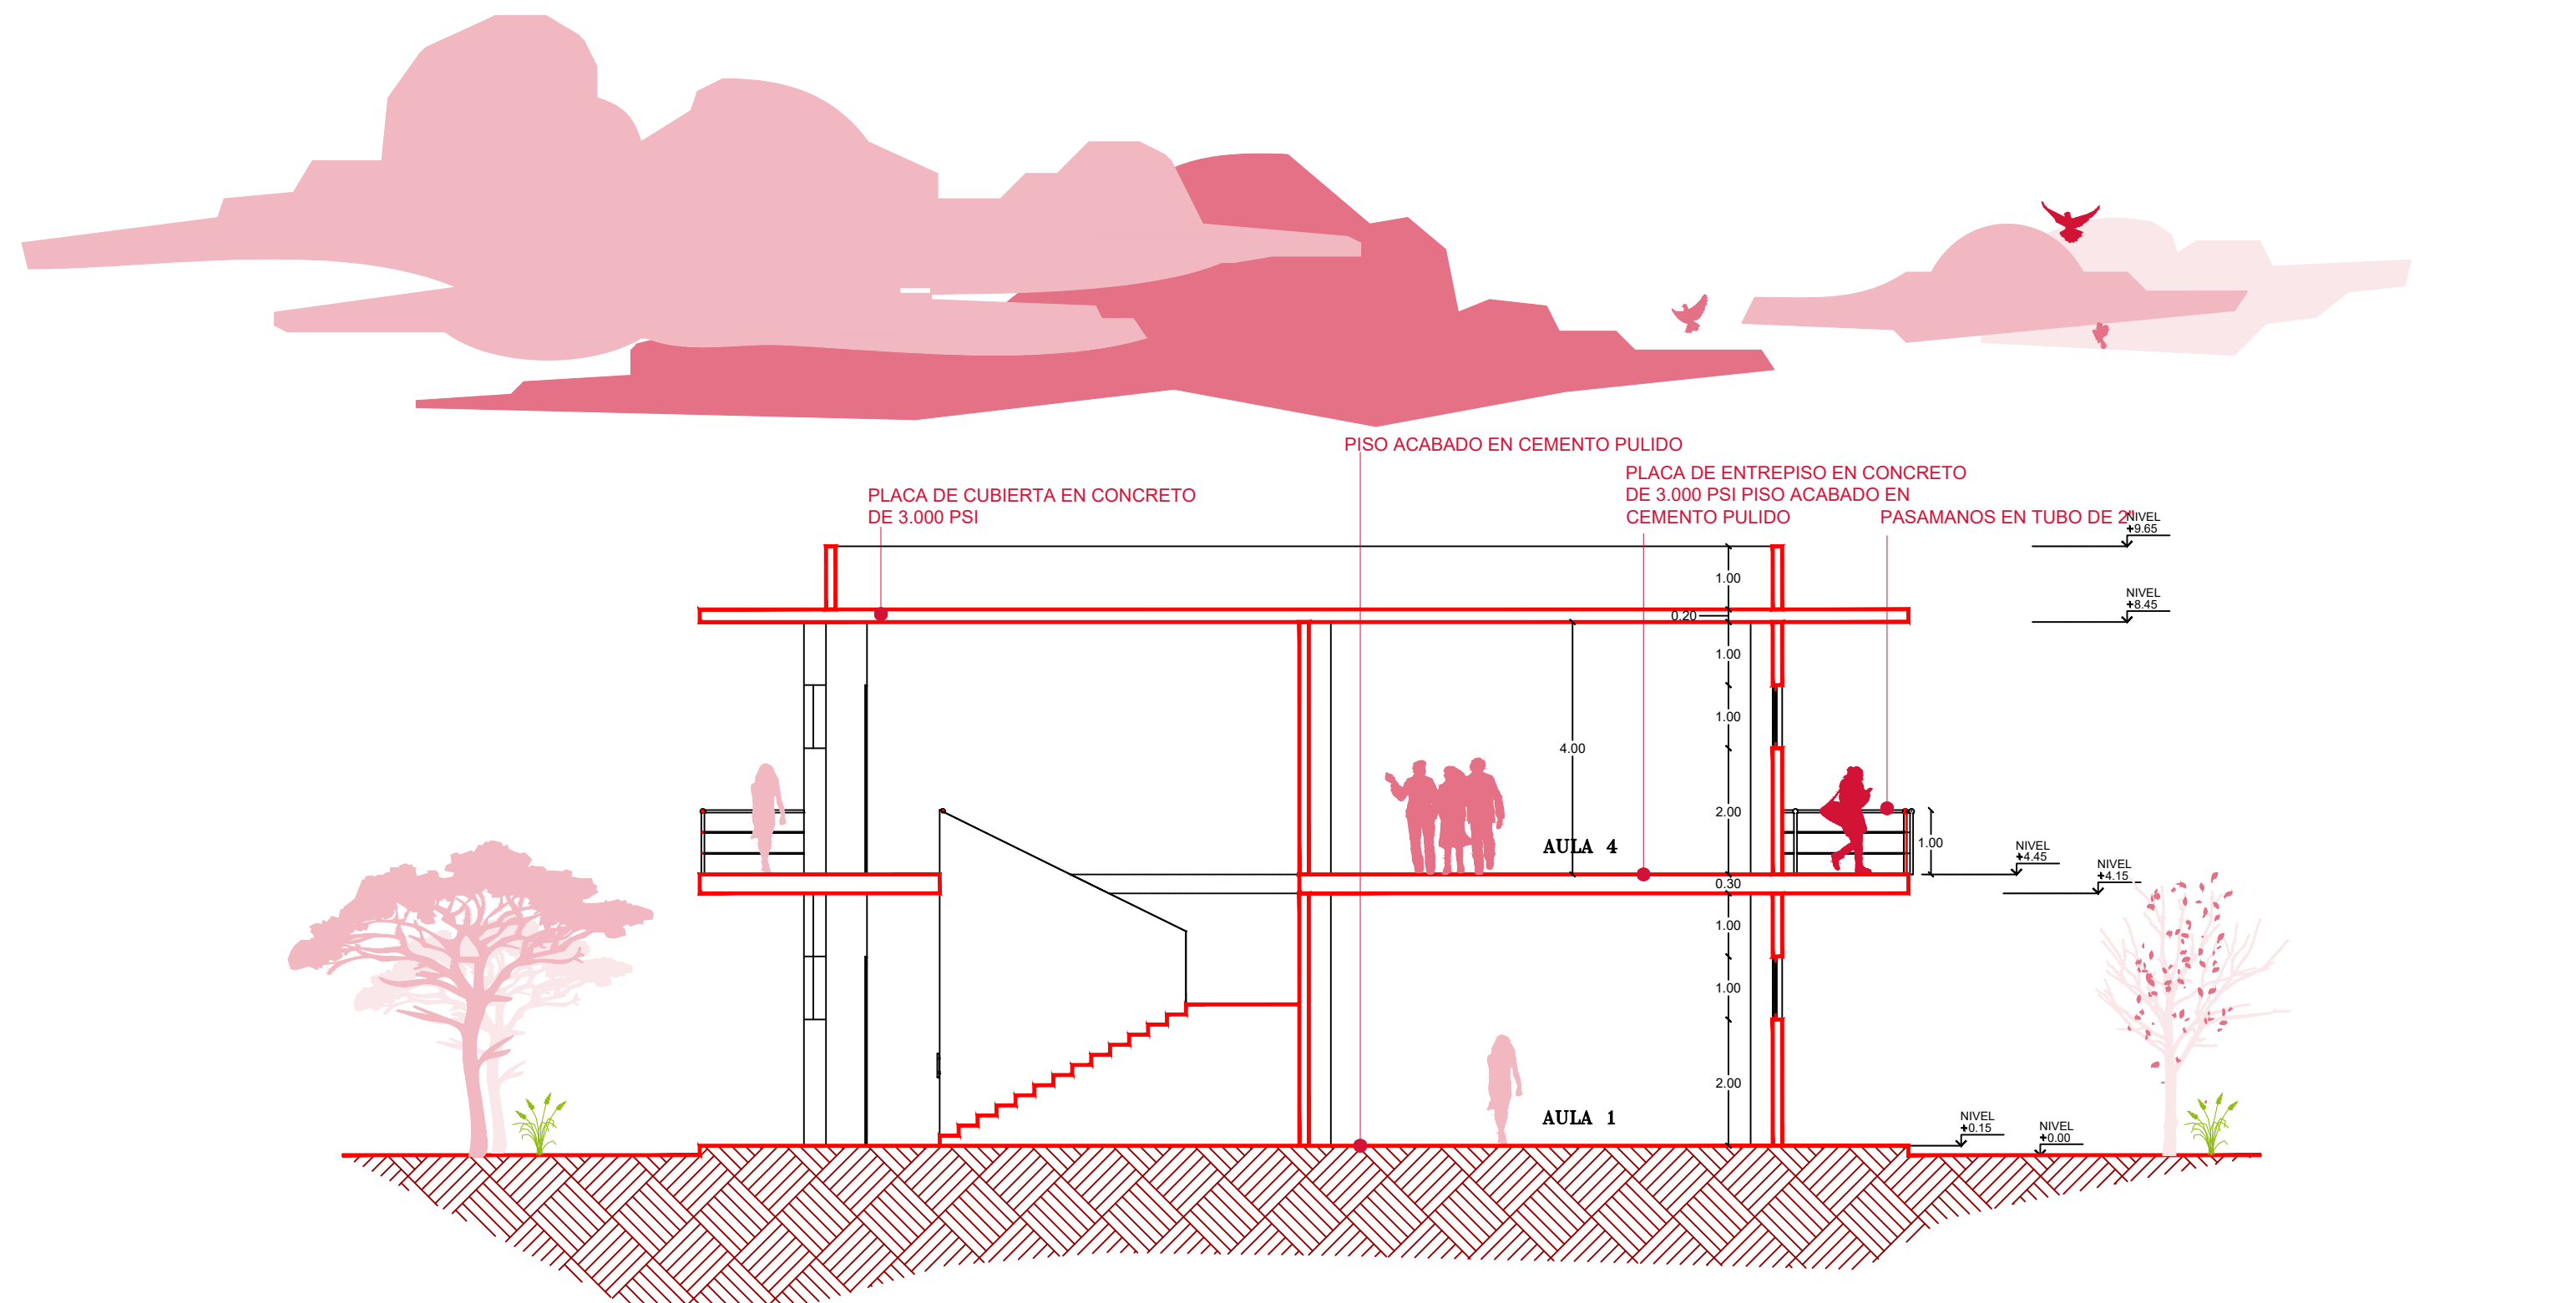


CORTE C-D

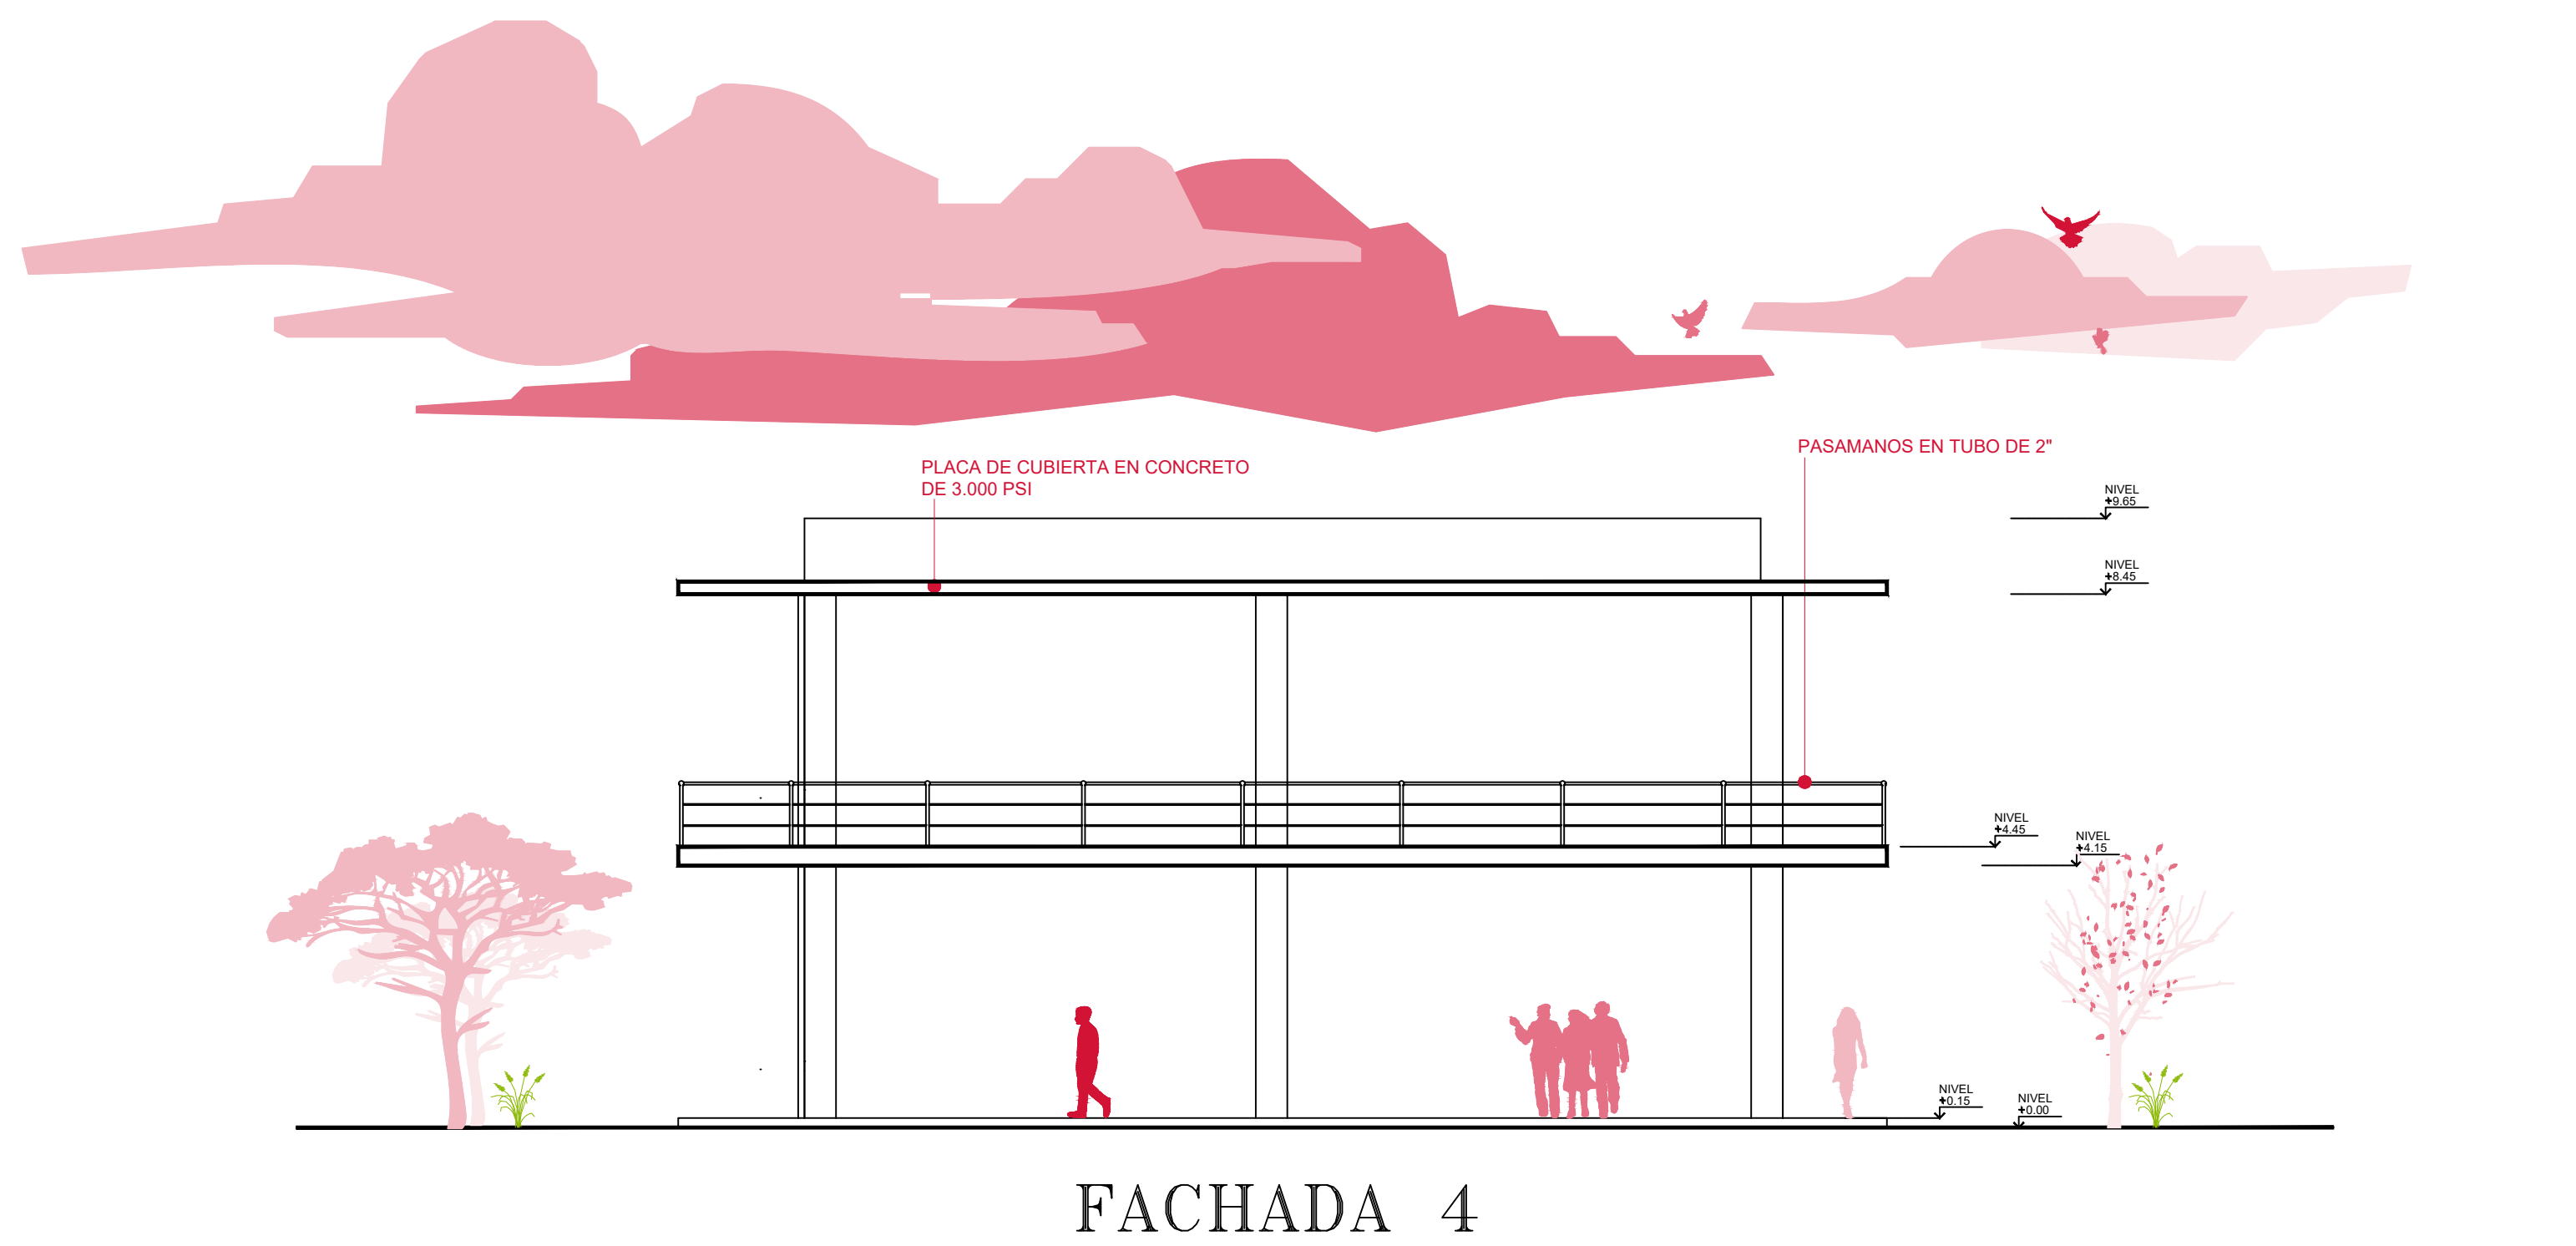


FACHADA 4

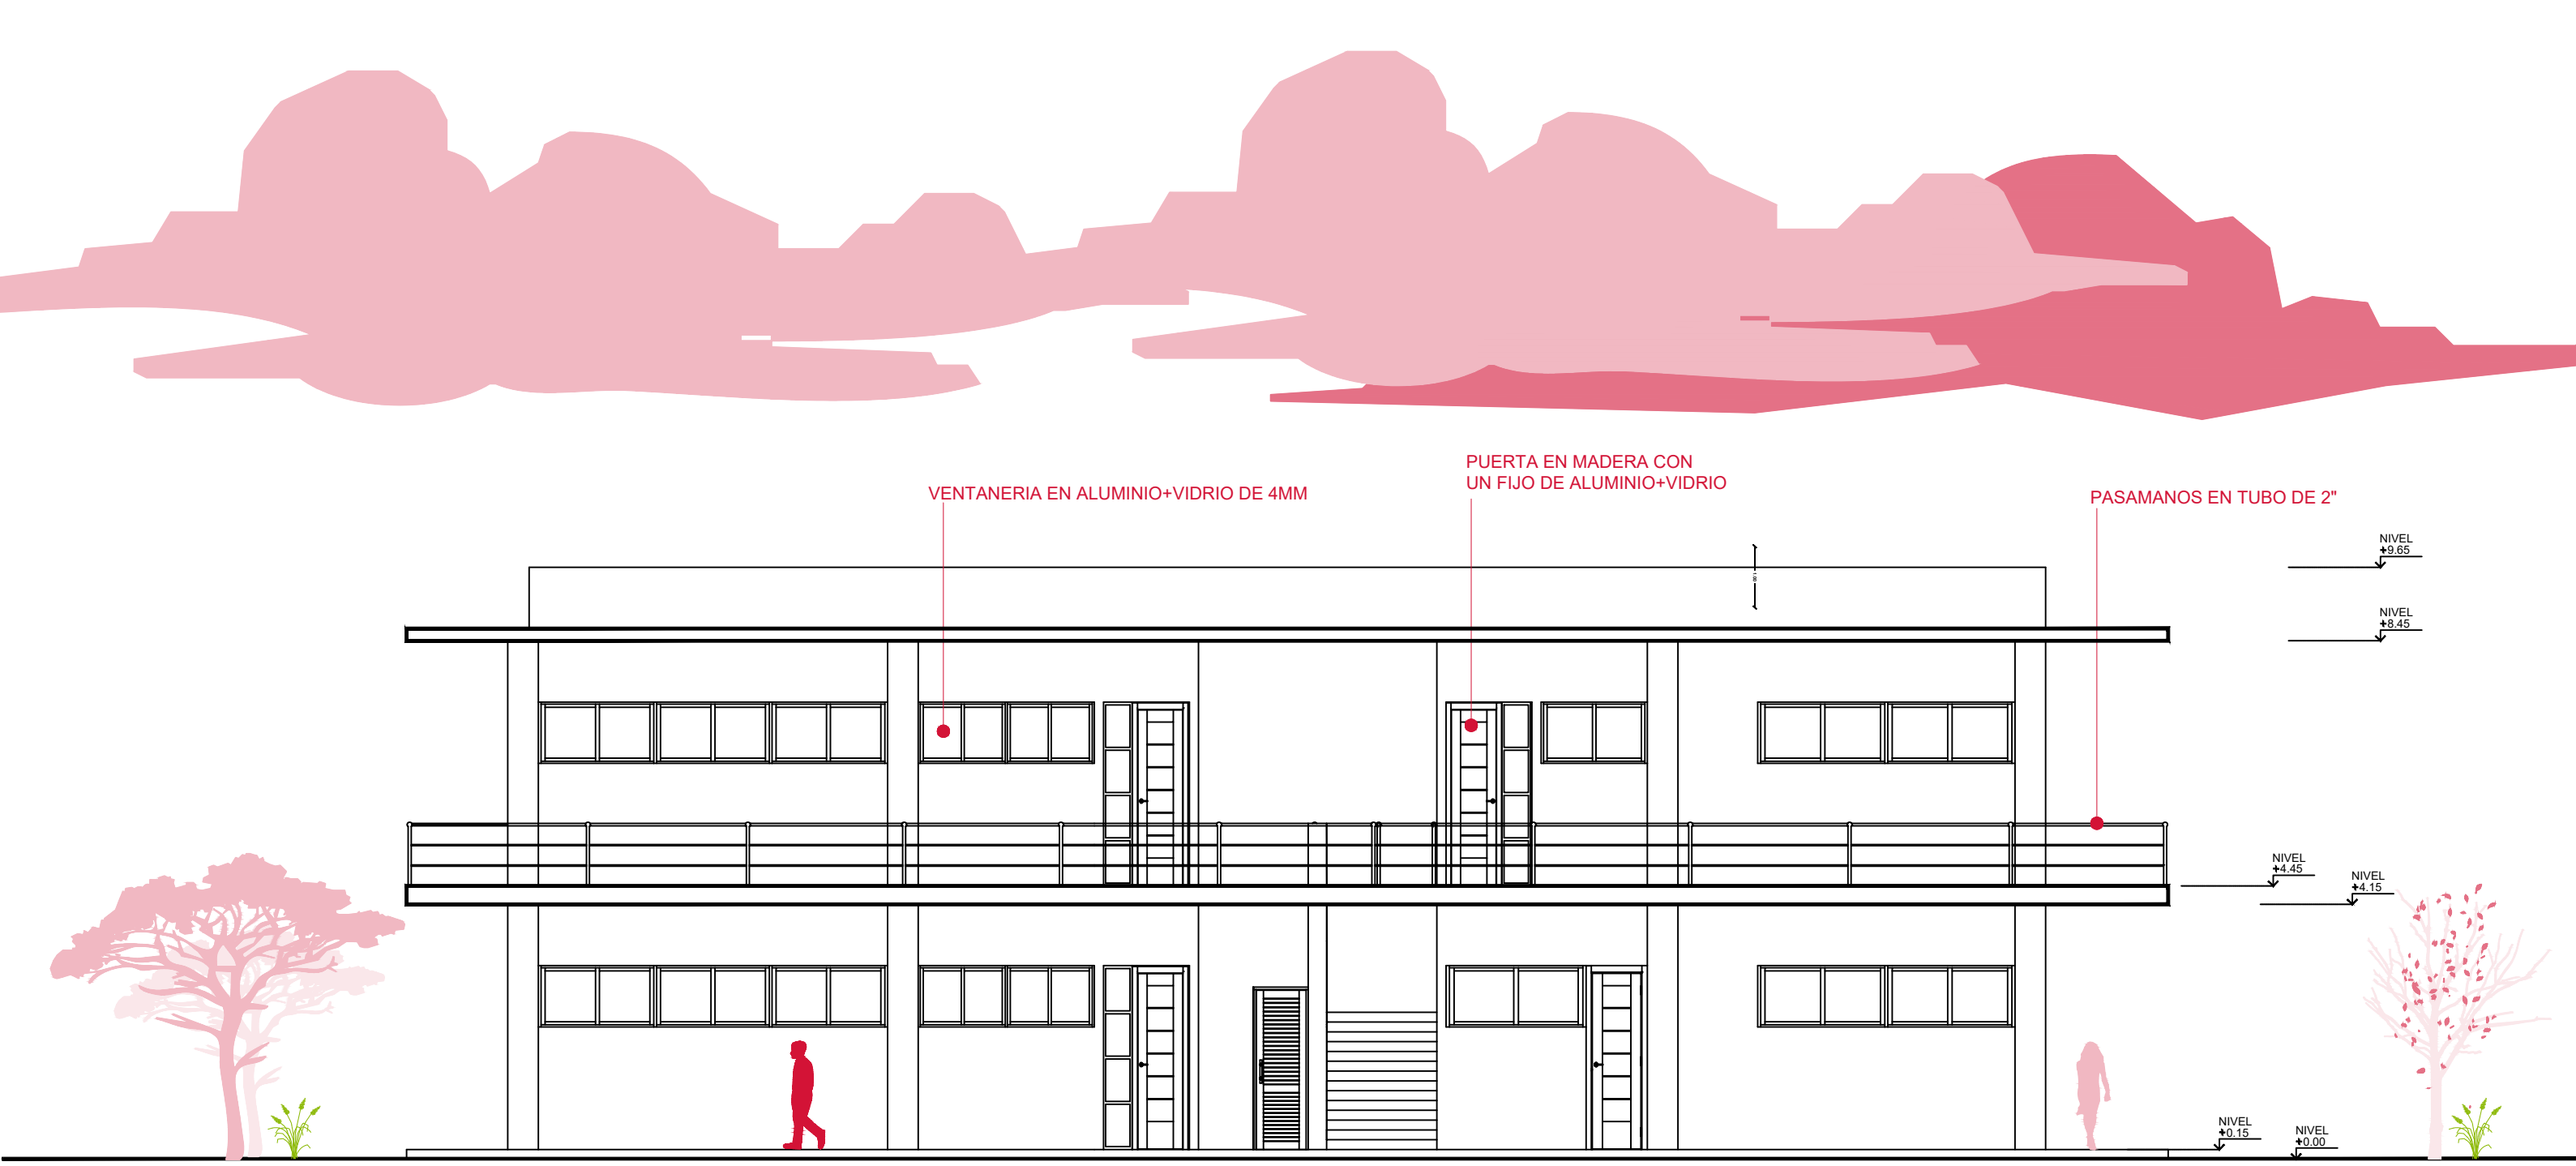

FACHADA 2

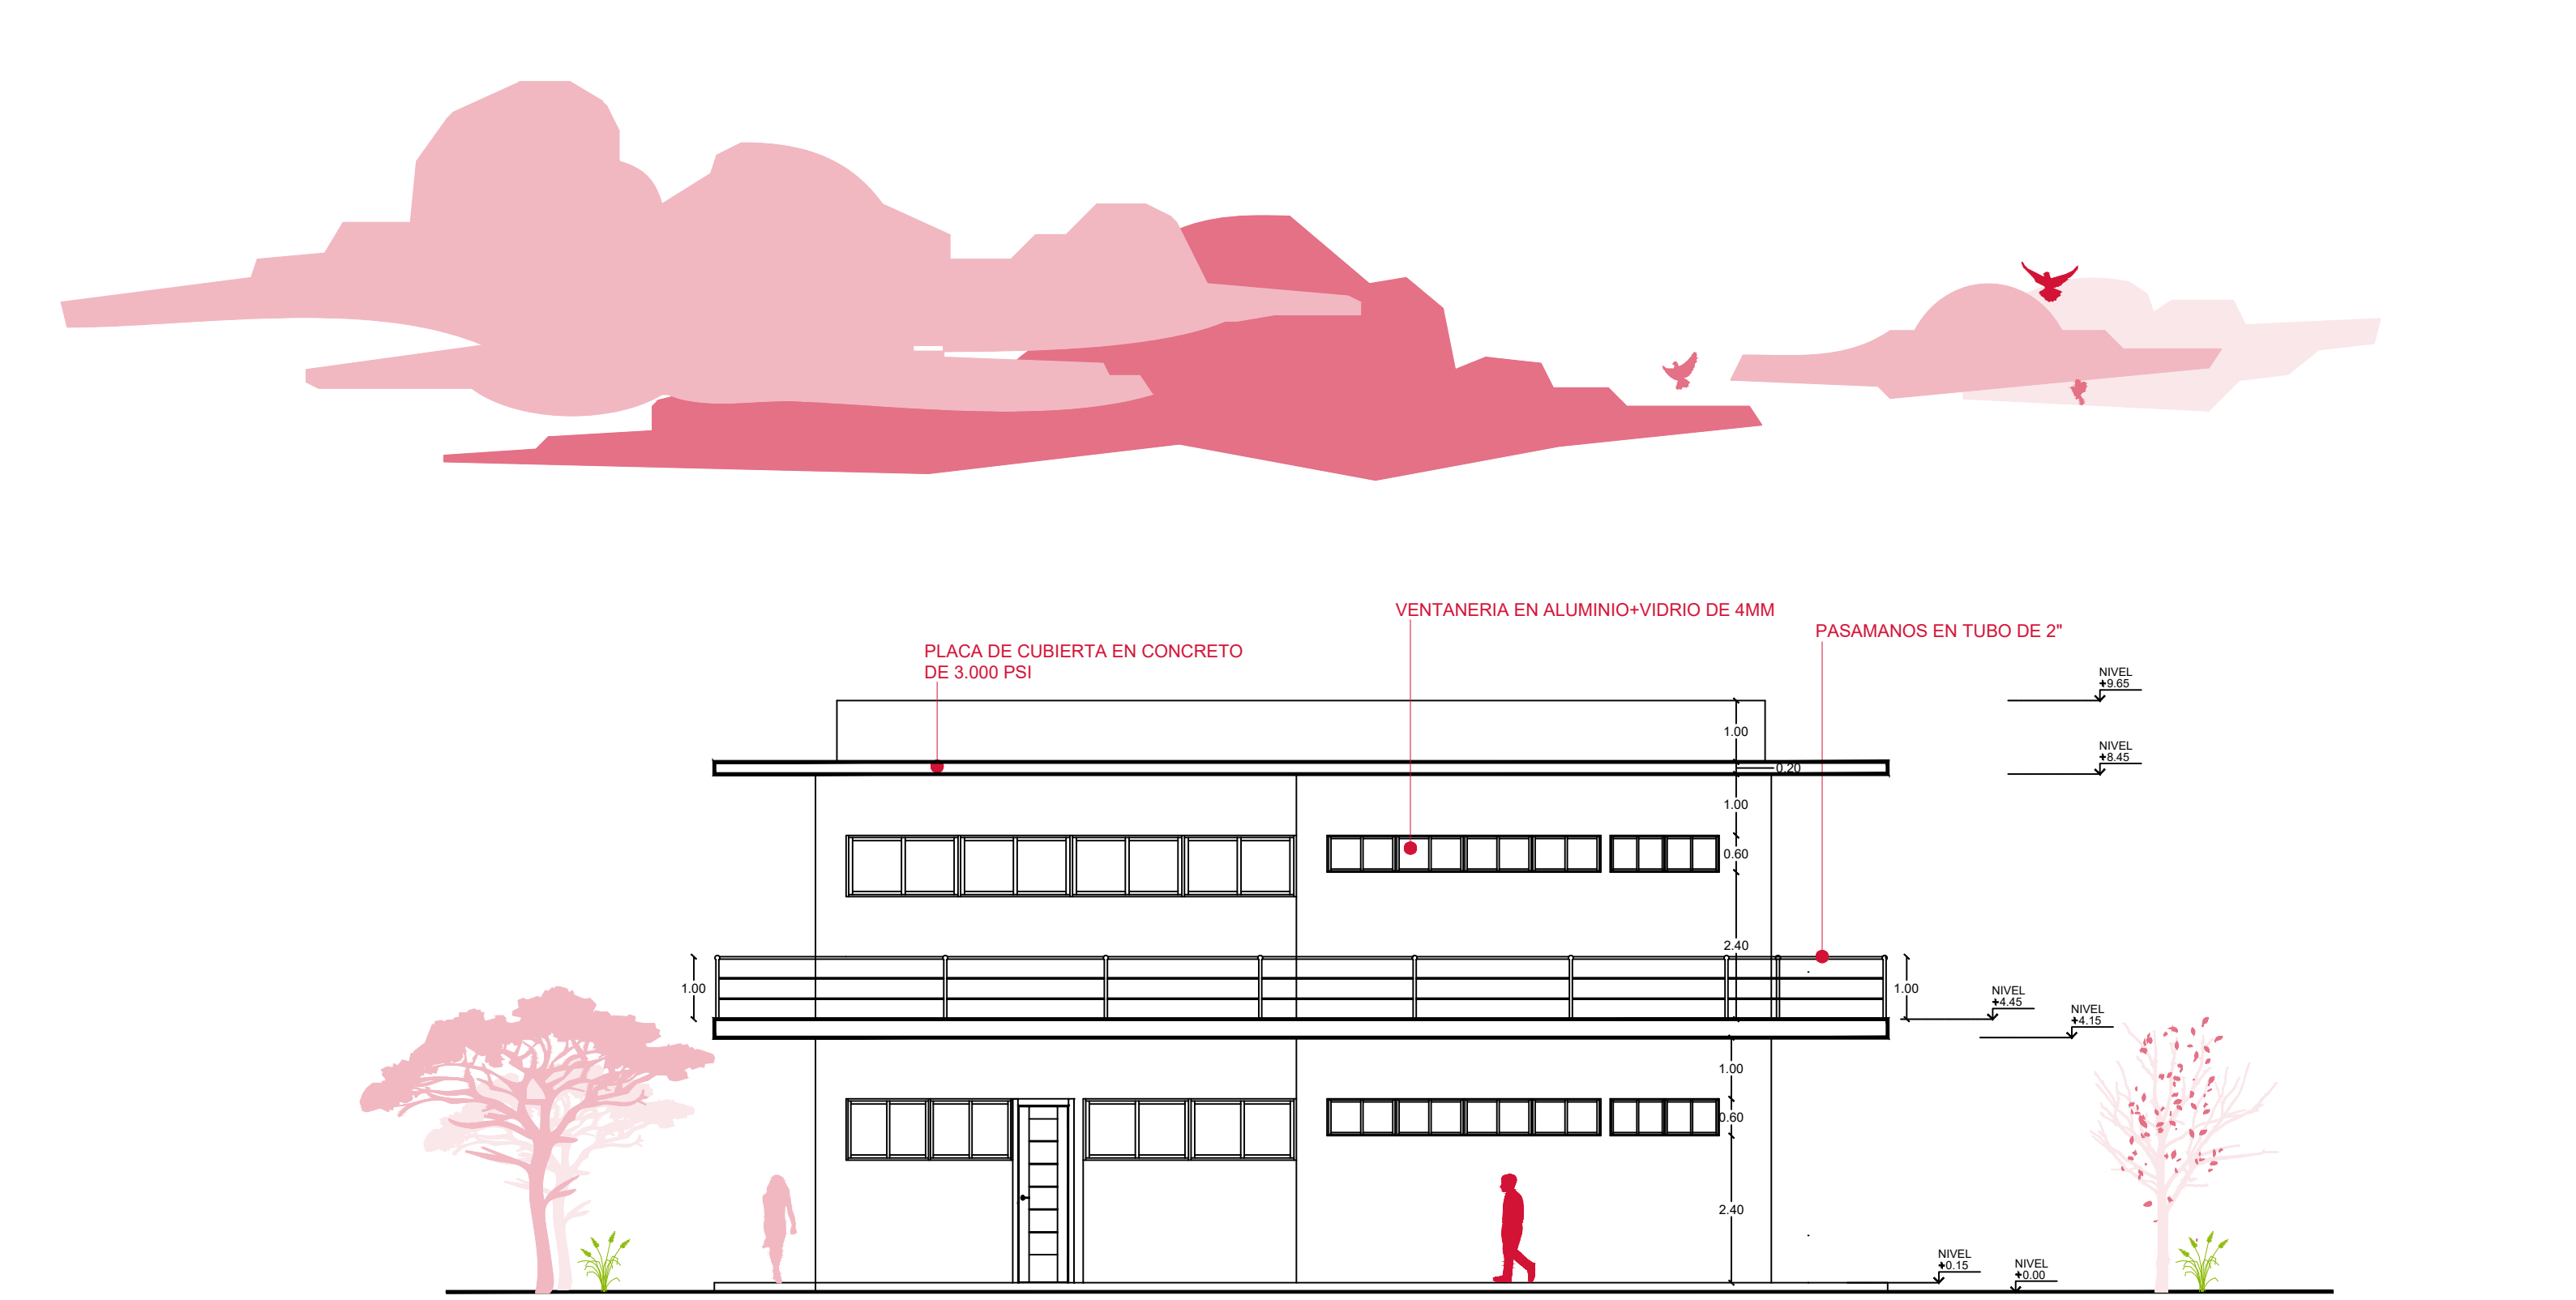

FACHADA 3

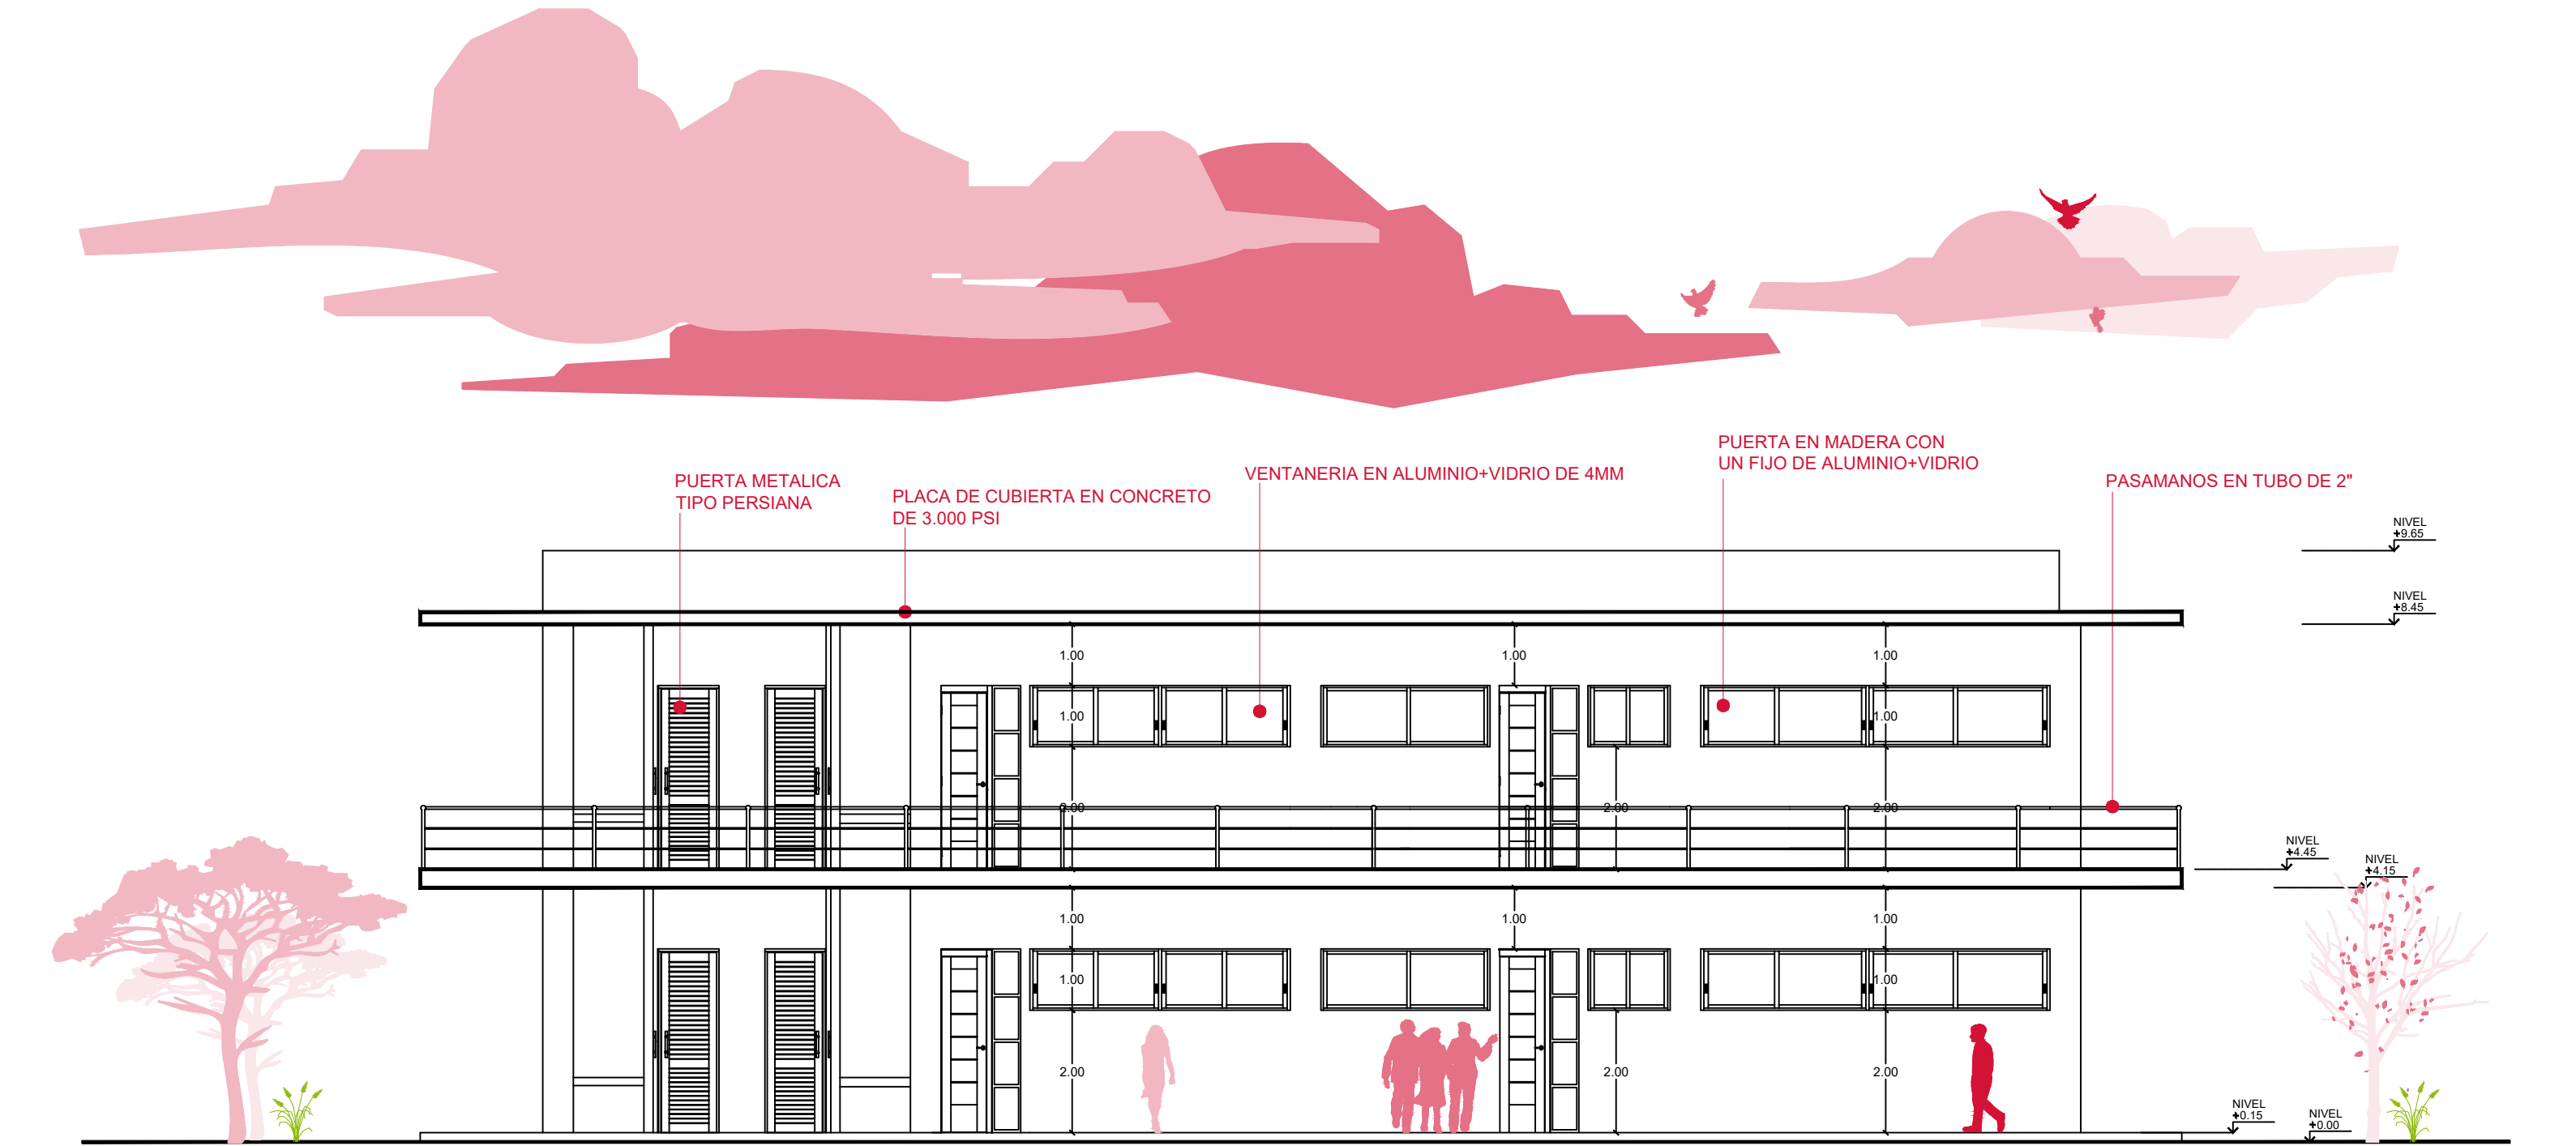

FACHADA 1



GOBERNACIÓN DEL
CESAR

GOBERNADORA:

ELVIA MILENA SAN JUAN DAVILA

SECRETARIO DE INFRAESTRUCTURA DEPARTAMENTAL

JORGE ARMANDO MAESTRE JARABA

PROYECTO:

**"MEJORAMIENTO DE LA
INFRAESTRUCTURA EDUCATIVA
EN DISTINTOS MUNICIPIOS DEL
DEPARTAMENTO DEL CESAR".**

DESARROLLO DIGITAL DEL PROYECTO:

DISEÑO ARQUITECTONICO:

Maria Alexandra Palmera Castilla

MARIA ALEXANDRA PALMERA CASTILLA
A68682008-1065564617

DISEÑO ESTRUCTURAL:

Naty Rivero
NATY RIVERO
M.P. No. 25202-278944 CND

DISEÑO TOPOGRÁFICO:

Rafael Cuello Carrillo
RAFAEL CUELLO CARRILLO
MP.No. 01-14206
CNPT

DISEÑO ELECTRICO:

Luis Felipe Sánchez Llanos
LUIS FELIPE SÁNCHEZ LLANOS
No. AT205-41653

DISEÑO HIDROSANITARIO Y RCI:

Juan José Onate
JUAN JOSE ONATE
M.P. No. 091037-0661809 CND

CONTIENE :

FACHADAS Y CORTES
INSTITUCIÓN EDUCATIVA
GAMARRA

Vo.Bo. REVISÓ

Vo.Bo. PLANEACIÓN

FECHA:

07/2026

ESCALA:


Indicada

ARCHIVO:

PLANO N°: 03


DE: 07

ARQ-102

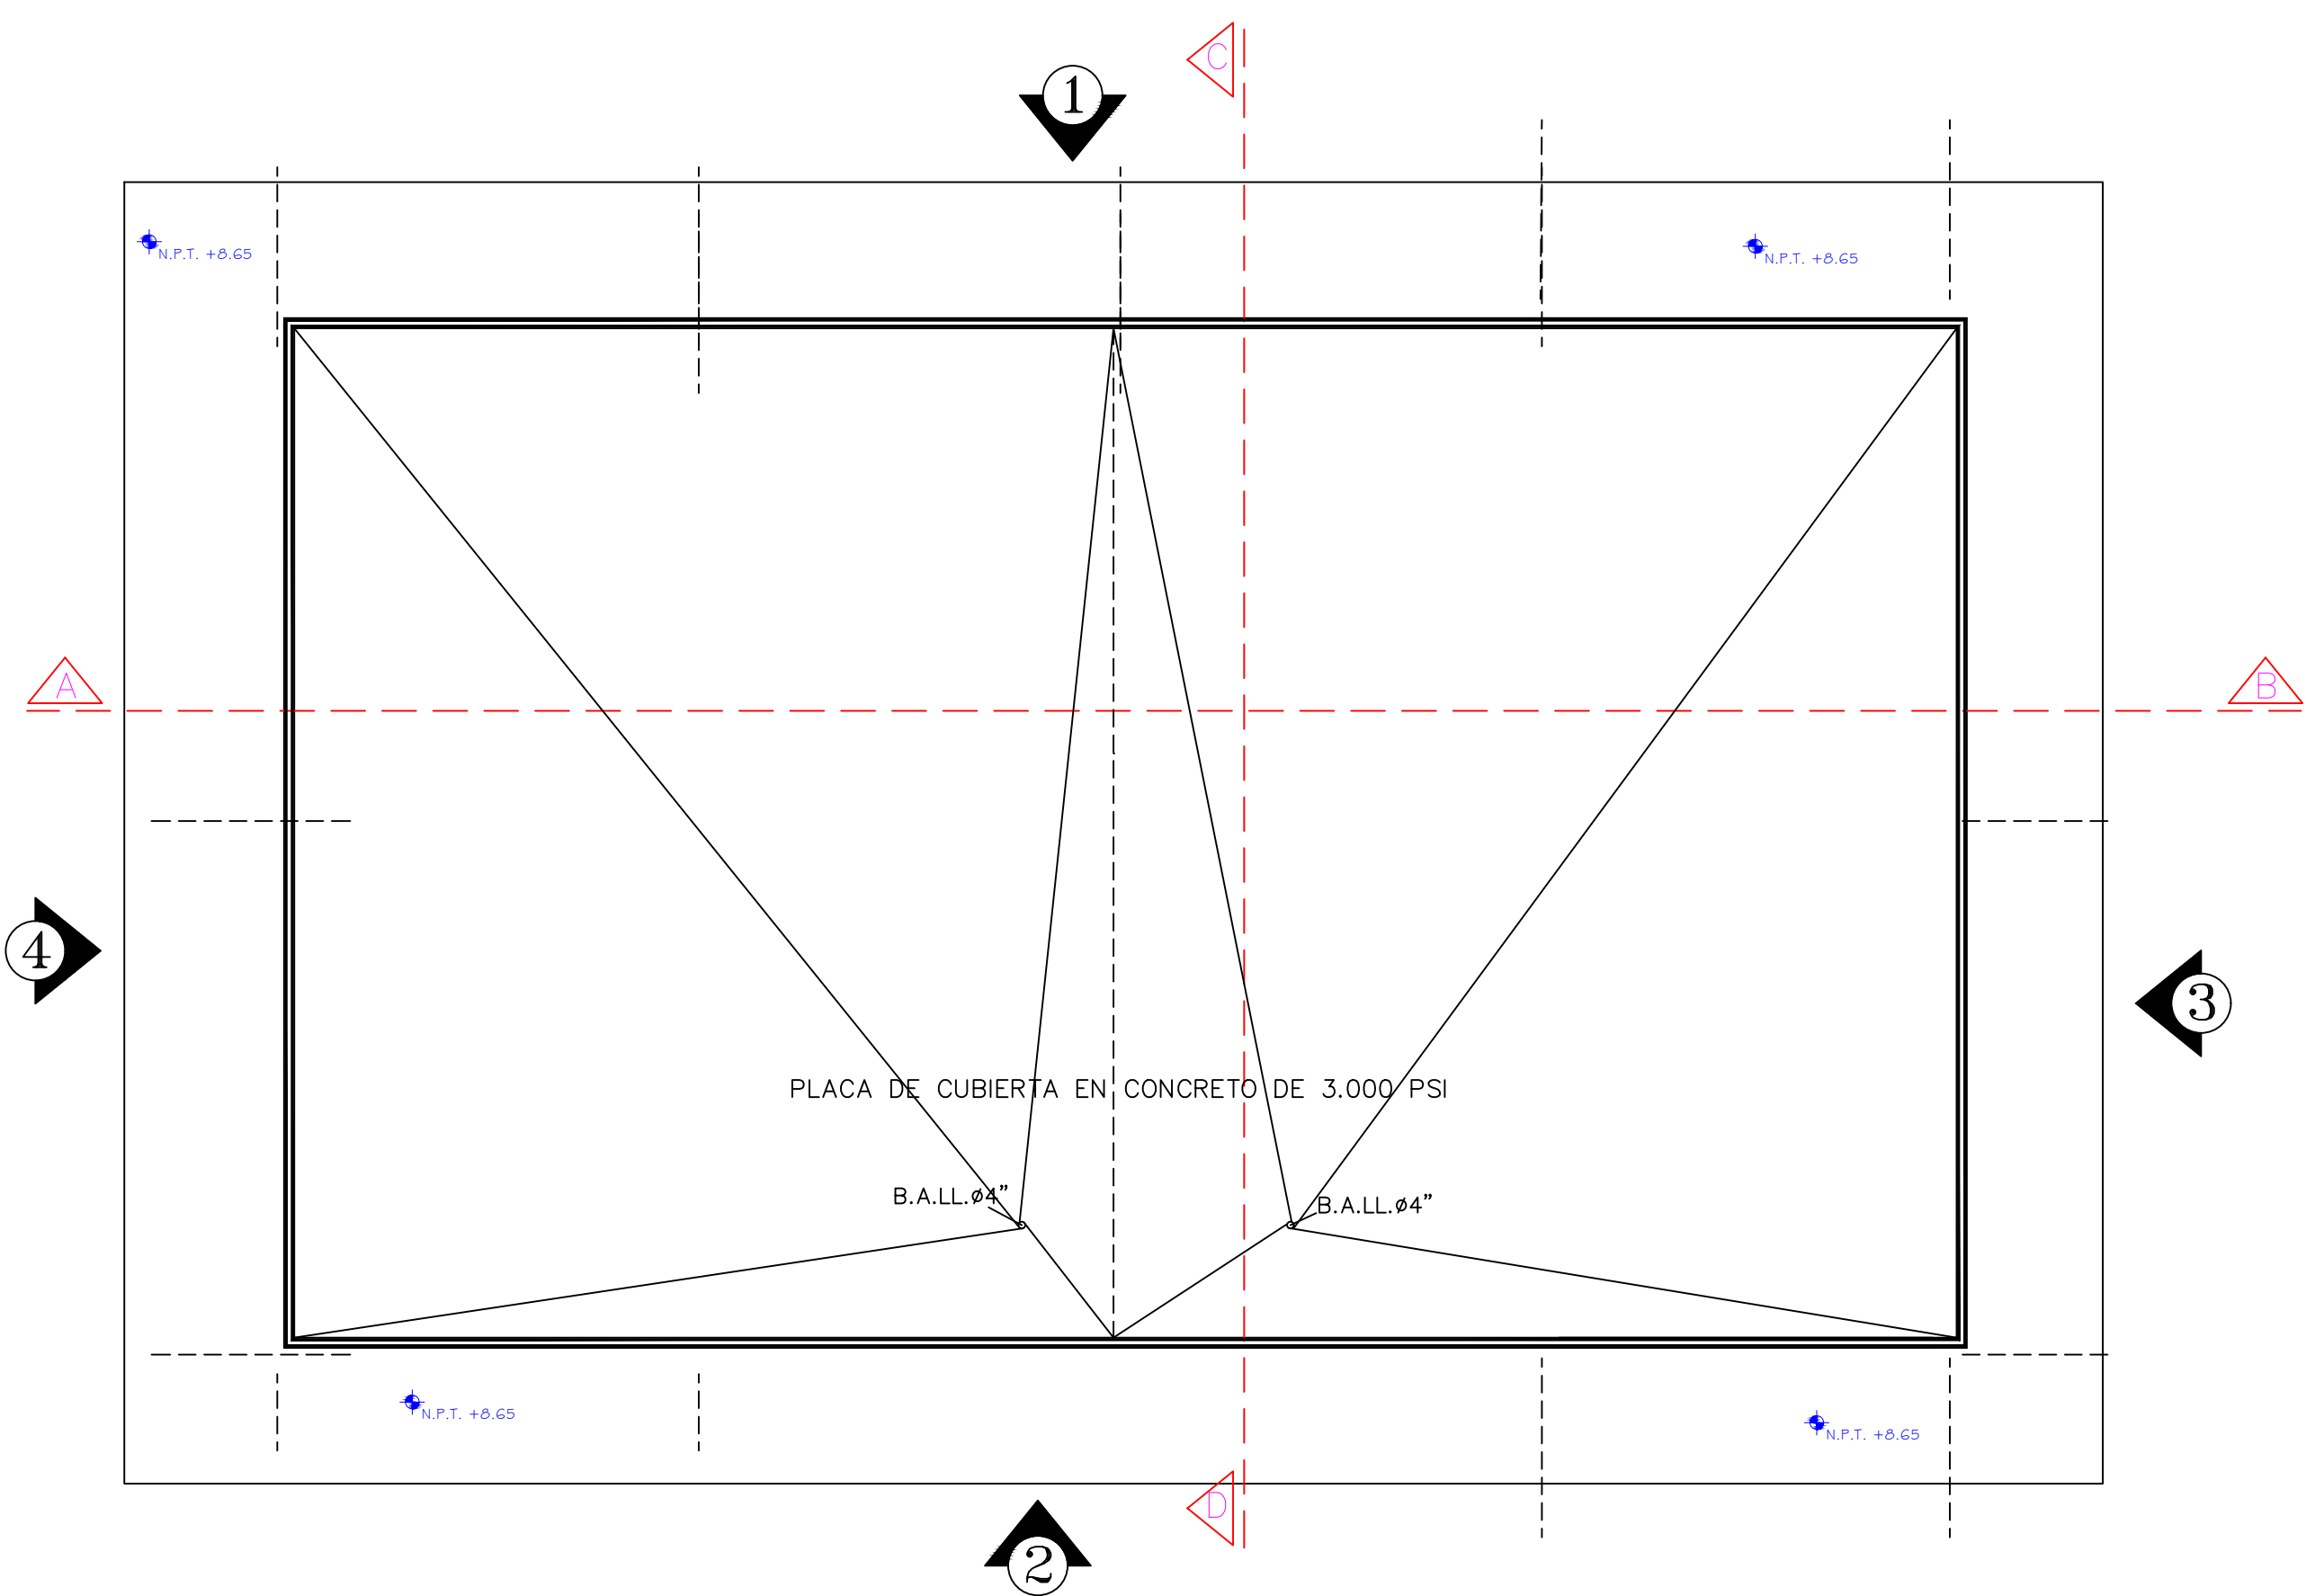


PLANTA DE CUBIERTA


ESCALA 1:100

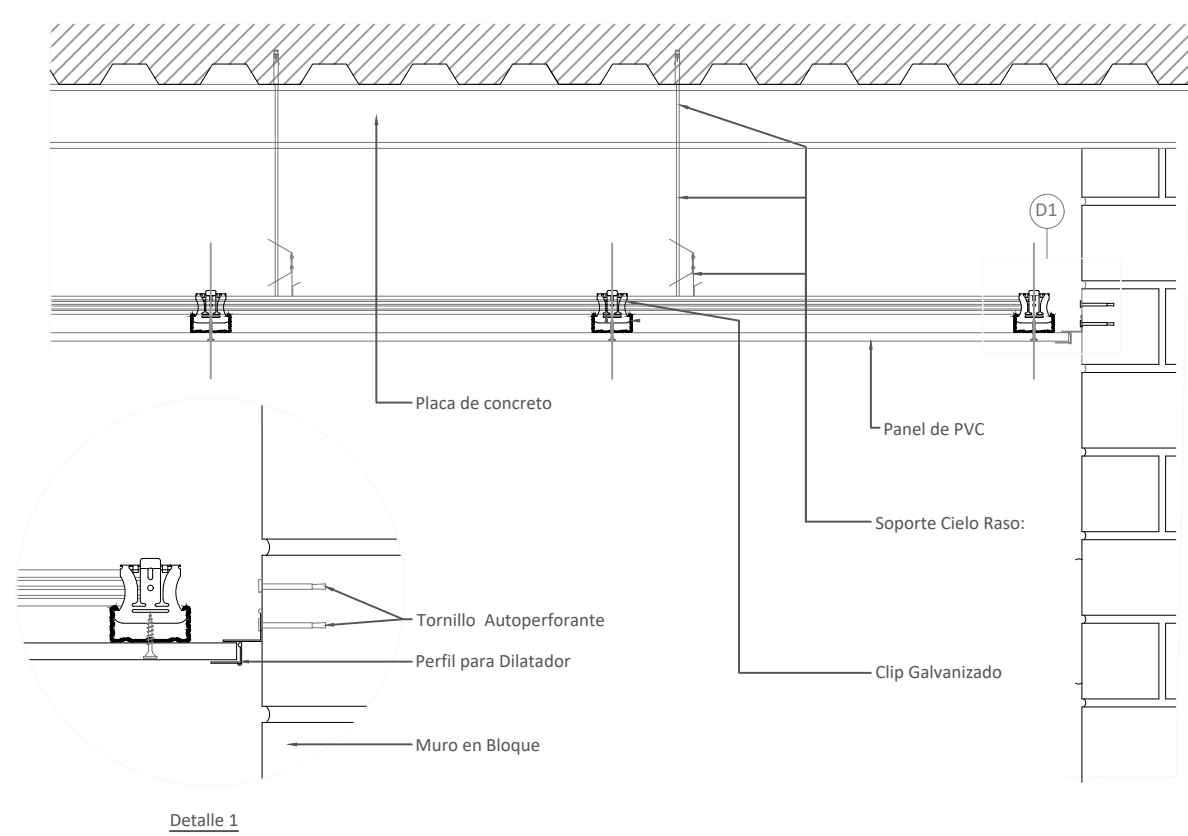

DETALLE CIELO RASO

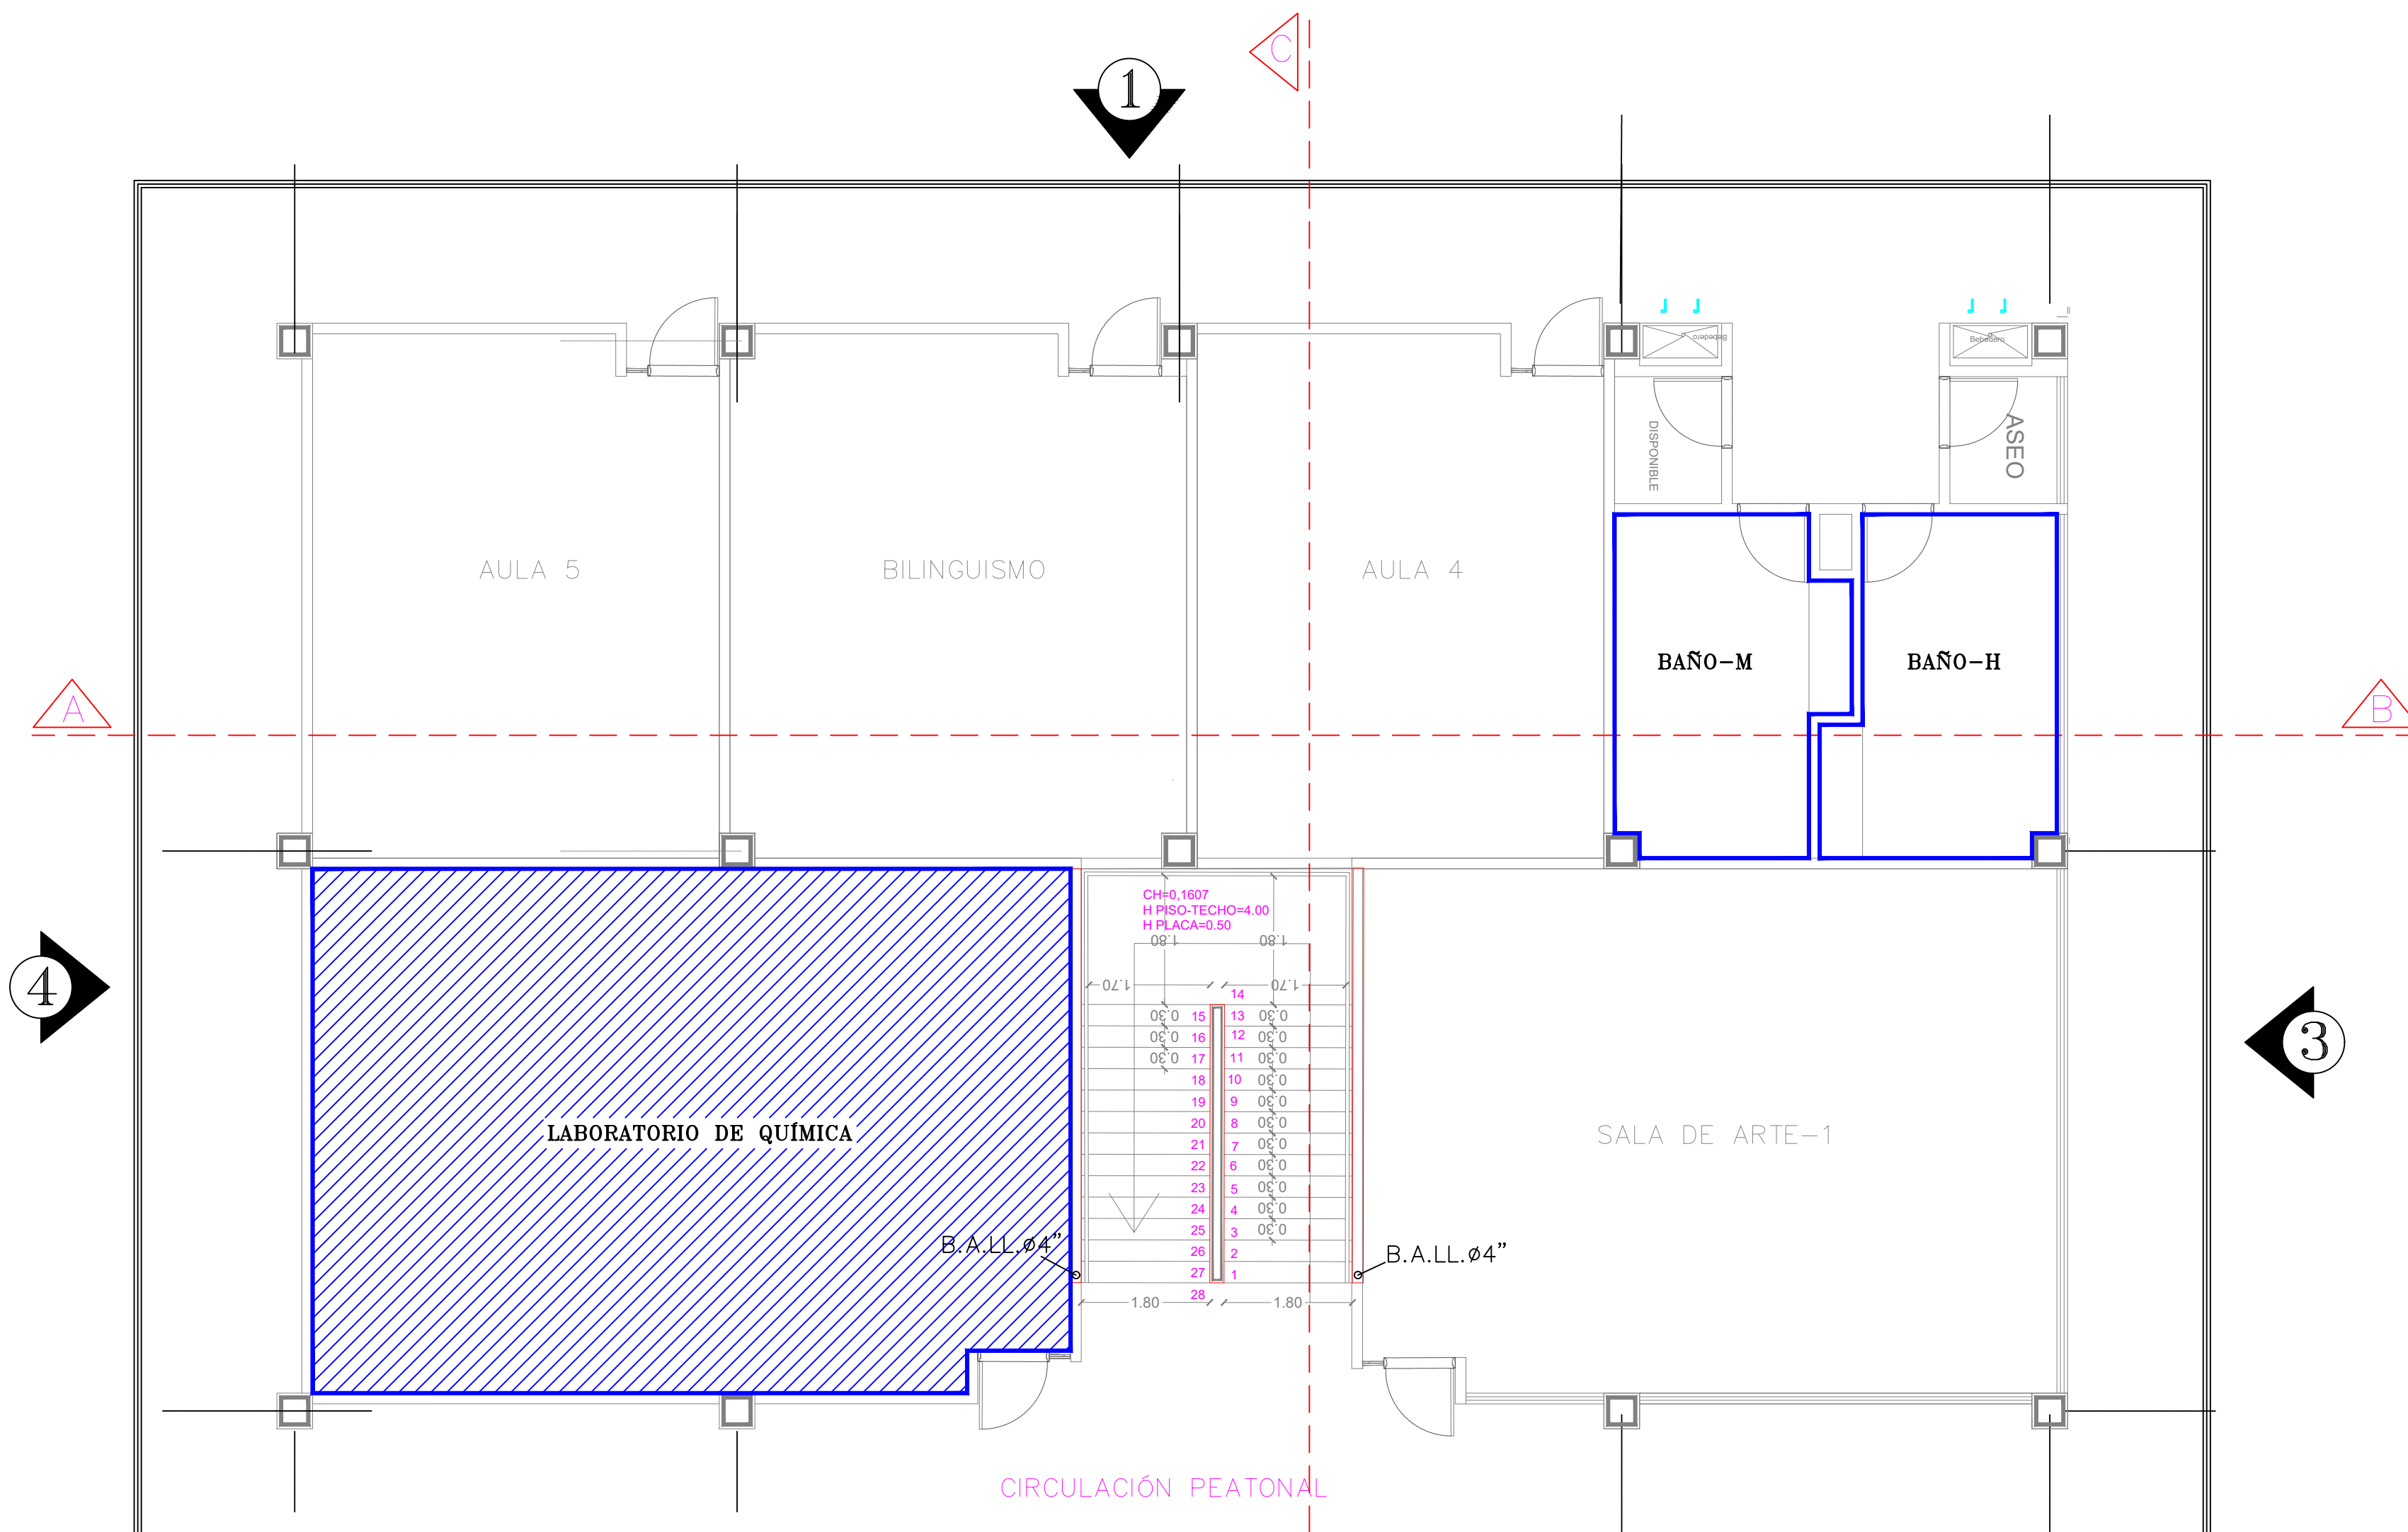

PLANTA ARQUITECTÓNICA DEL 2DO PISO

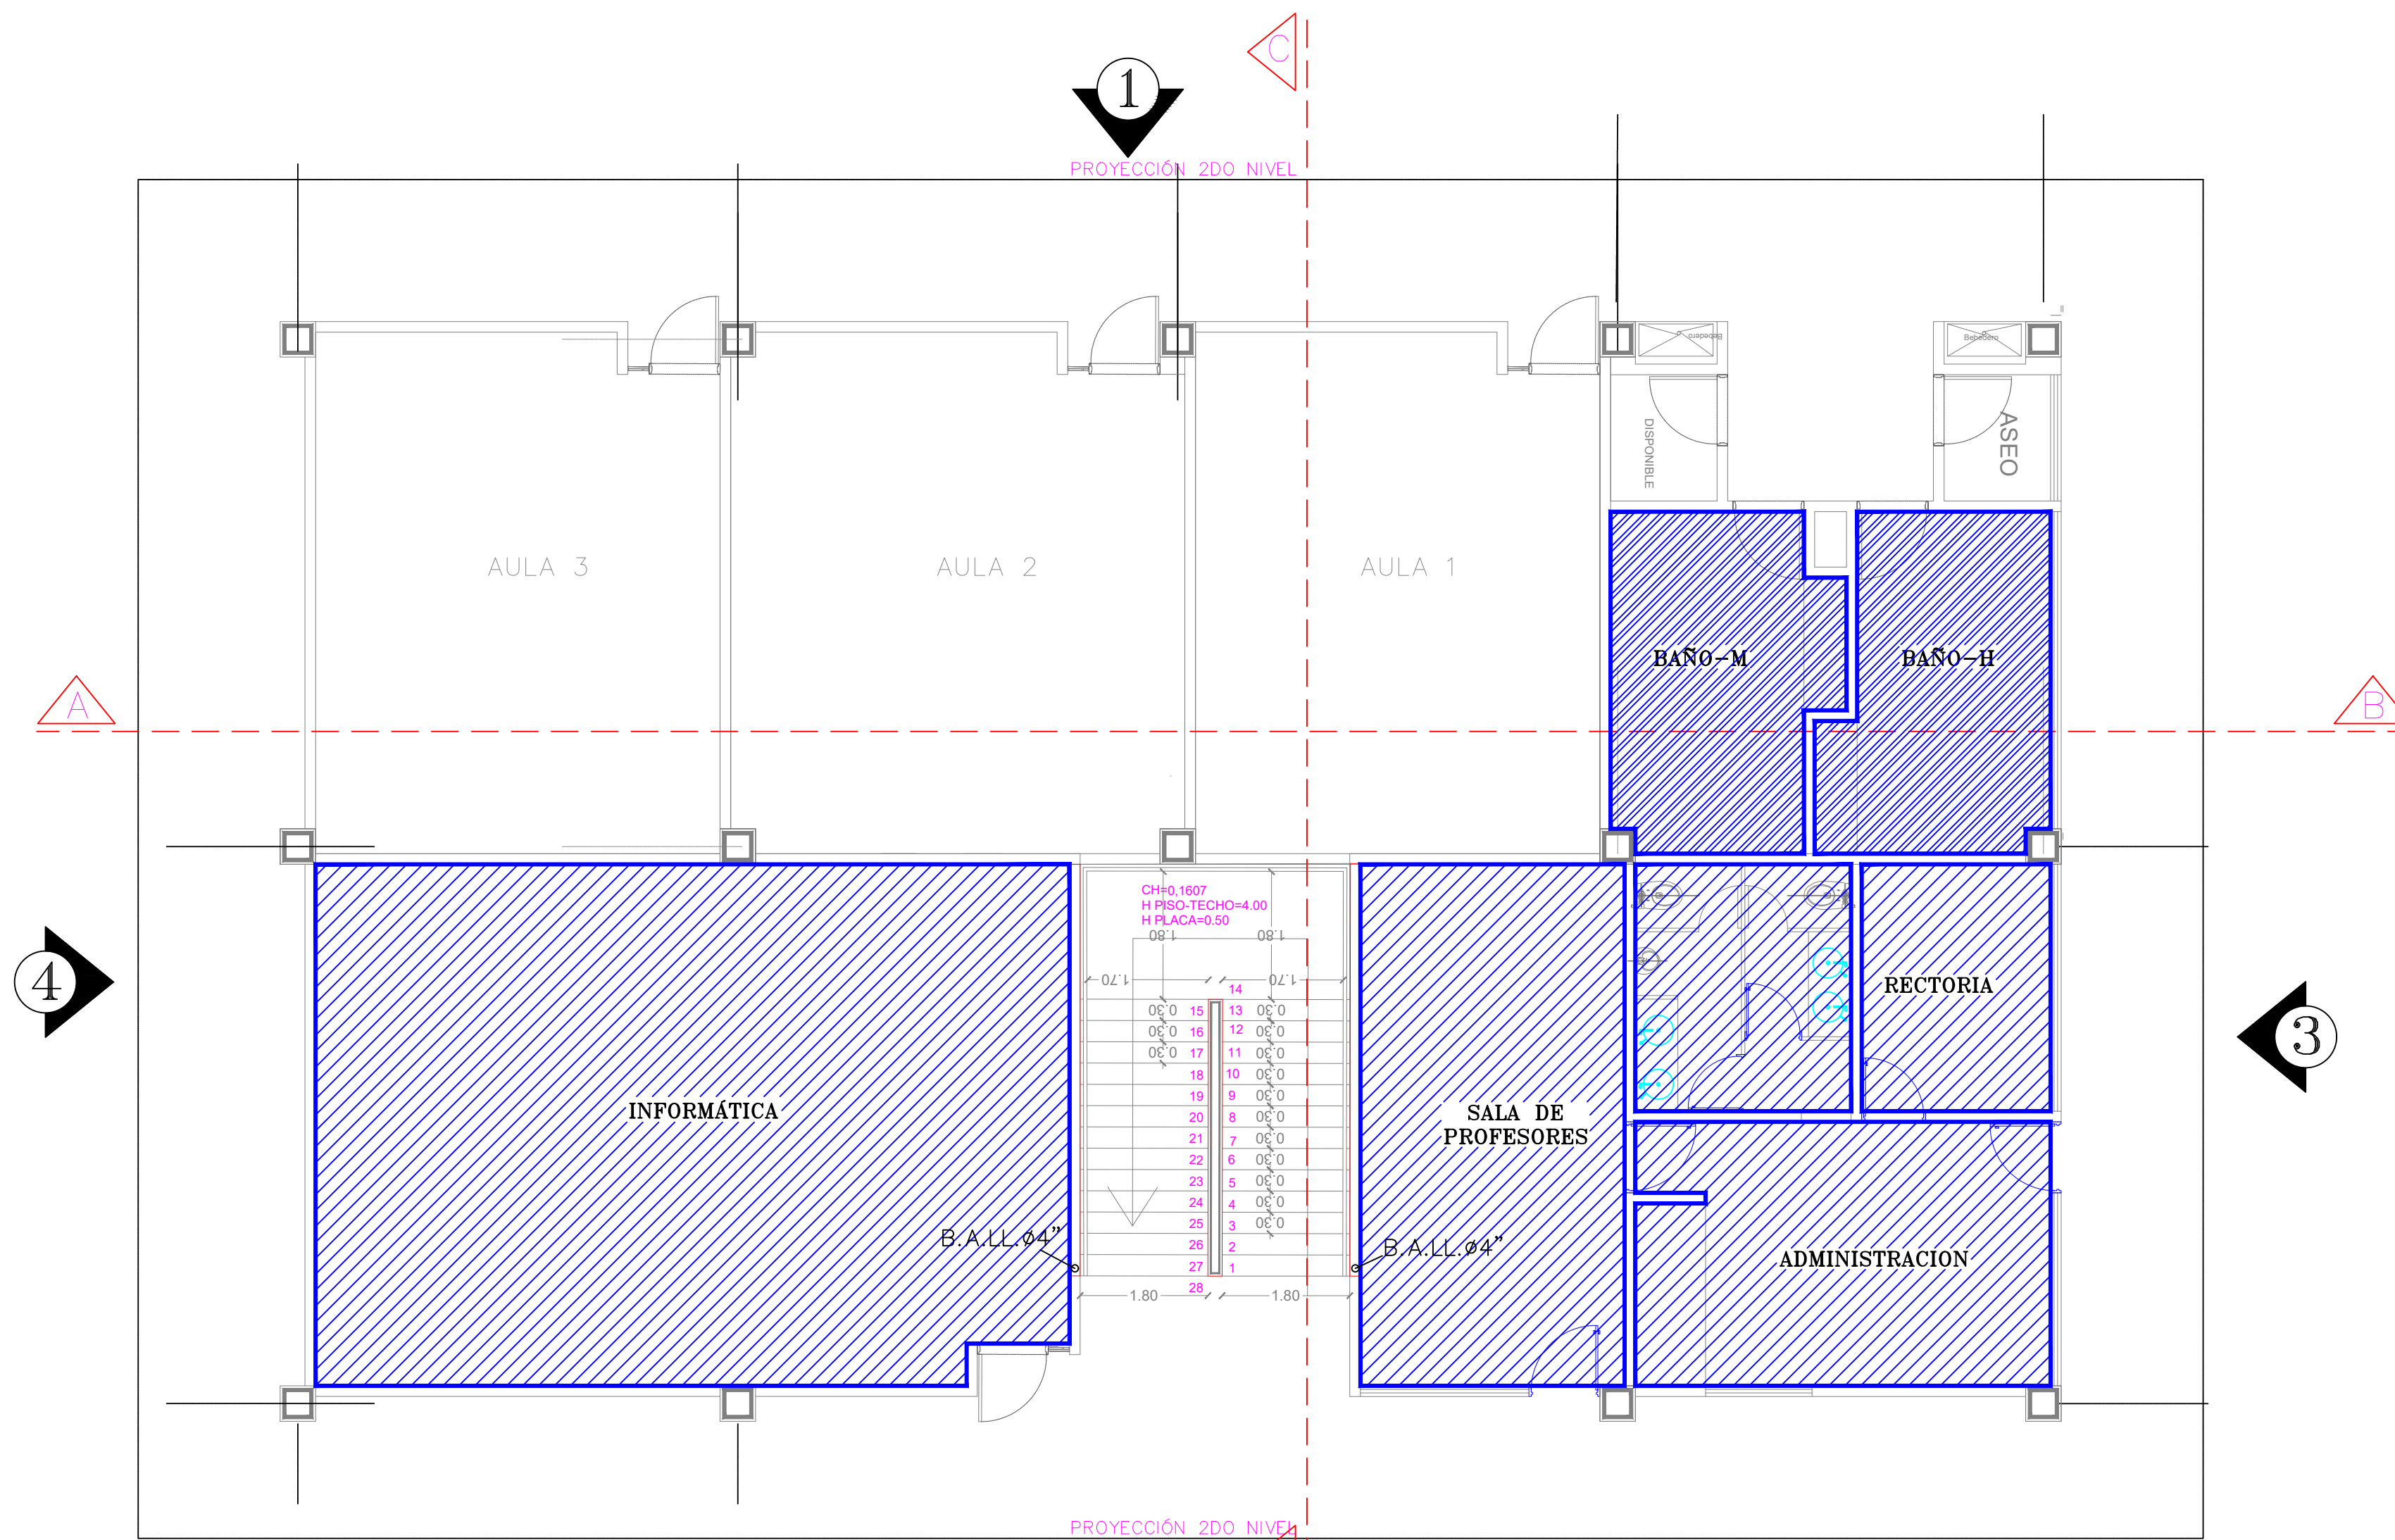

PLANTA ARQUITECTÓNICA DEL 1ER PISO



GOBERNADORA:

ELVIA MILENA SAN JUAN DAVILA

SECRETARIO DE INFRAESTRUCTURA DEPARTAMENTAL

JORGE ARMANDO MAESTRE JARABA

PROYECTO:

"MEJORAMIENTO DE LA
INFRAESTRUCTURA EDUCATIVA
EN DISTINTOS MUNICIPIOS DEL
DEPARTAMENTO DEL CESAR".

DESARROLLO DIGITAL DEL PROYECTO:

DISEÑO ARQUITECTÓNICO:

MARIA ALEXANDRA PALMERA CASTILLA
A68682008-1065564617

DISEÑO ESTRUCTURAL:

MATY RIVERO
M.P. No. 25202-276944 CND

DISEÑO TOPOGRÁFICO:

RAFAEL CUELLO CARRILLO
MP.No. 01-14206
CNPT

DISEÑO ELECTRICO:

LUIS FELIPE SÁNCHEZ LLANOS
No. AT205-41653

DISEÑO HIDROSANITARIO Y RCI:

JUAN JOSE ONATE
M.P. No. 091037-0661809 CND

CONTIENE :

PLANTAS CIELO RASO
INSTITUCIÓN EDUCATIVA
GAMARRA

Vo.Bo. REVISÓ

Vo.Bo. PLANEACIÓN

FECHA:

07/2026

ESCALA:

Indicada

ARCHIVO:

PLANO N°: 04

DE: 07

ARQ-103
















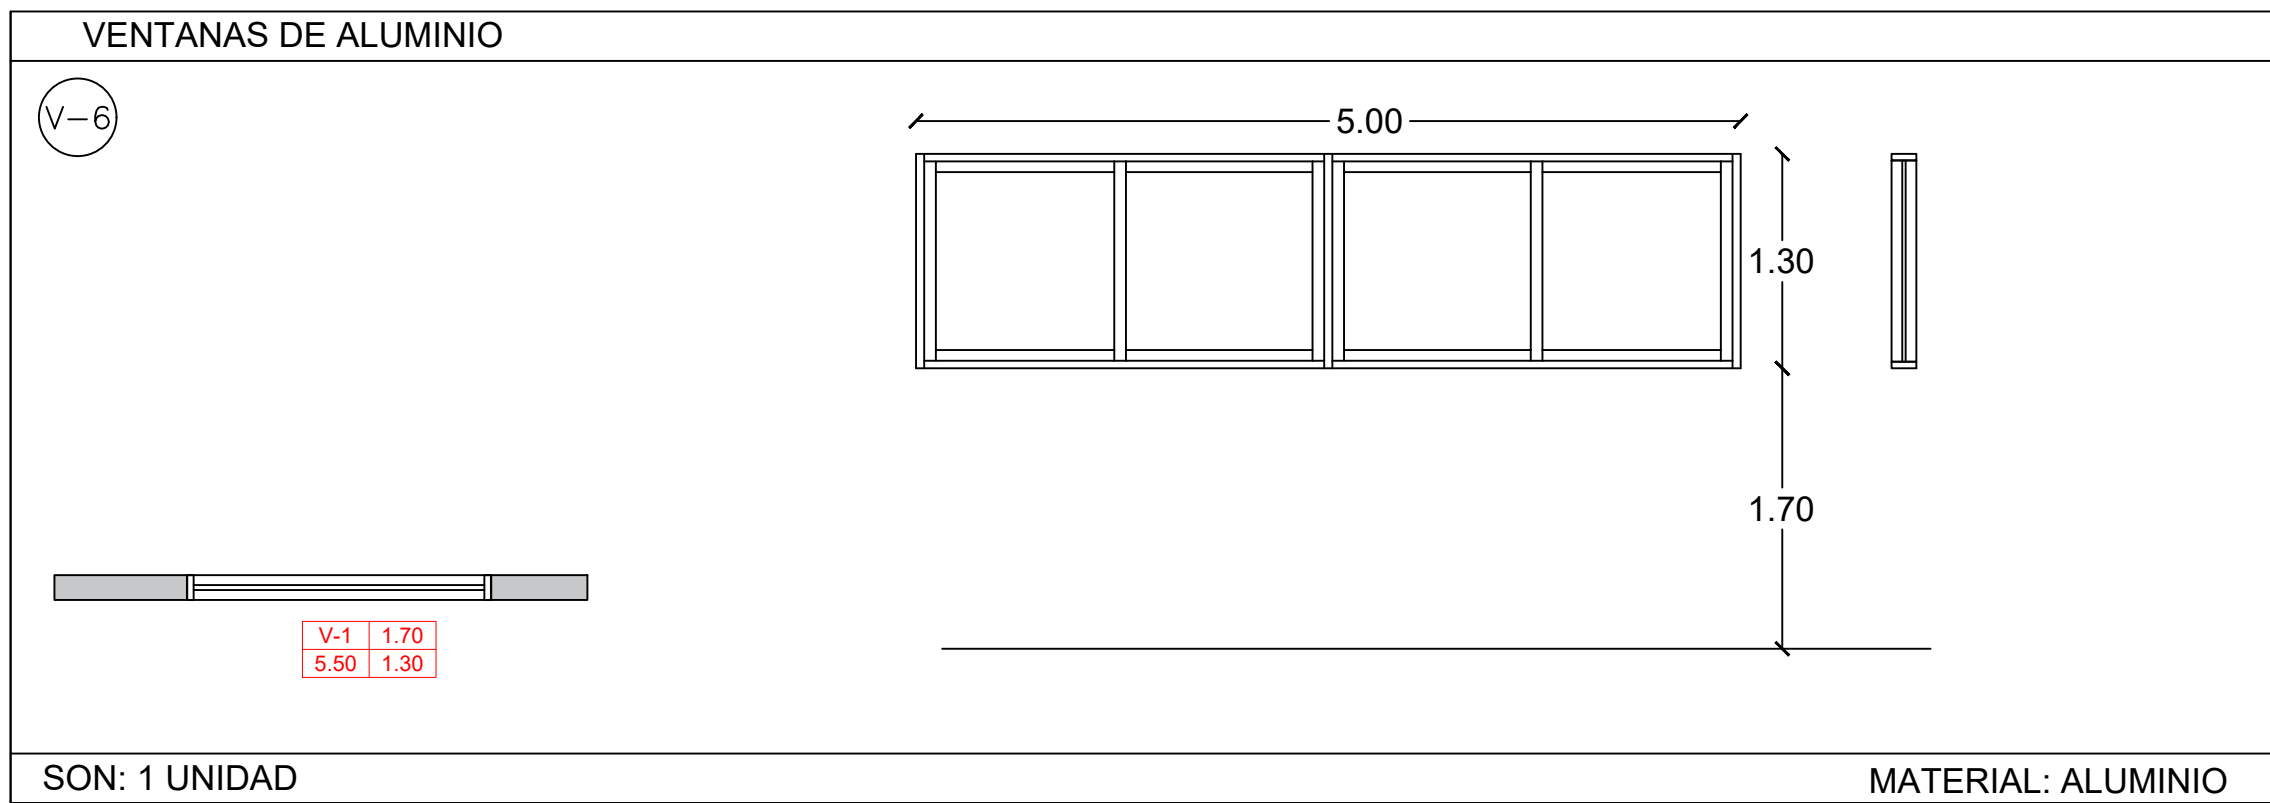


TABLA DE PUERTAS				
TIPO	ALTO	ANCHO	DESCRIPCIÓN	CANTIDAD
P1	2.50	1.00	PUERTA DE MADERA	4
P2	2.50	0.90	PUERTA DE MADERA	3
P3	2.50	0.90	PUERTA EN LAMINA COLD ROLLED CALIBRE 18 TIPO PERSIANA	8
P4	2.50	1.30	PUERTA DE MADERA + UN FIJO DE ALUMINIO Y VIDRIO DE 4MM	9

TABLA DE VENTANAS					
TIPO	ALTURA	ANCHURA	ANTEPECHO	DESCRIPCIÓN	CANTIDAD
V1	1.00	1.50	1.70	VENTANA ALUMINIO COLOR NEGRO + VIDRIO TRANSPARENTE DE 4MM	1
V2	1.30	2.38	1.70	VENTANA ALUMINIO COLOR NEGRO + VIDRIO TRANSPARENTE DE 4MM	1
V3	1.00	2.97	1.70	VENTANA ALUMINIO COLOR NEGRO + VIDRIO TRANSPARENTE DE 4MM	2
V4	1.00	1.93	1.70	VENTANA ALUMINIO COLOR NEGRO + VIDRIO TRANSPARENTE DE 4MM	1
V5	1.30	5.70	1.70	VENTANA ALUMINIO COLOR NEGRO + VIDRIO TRANSPARENTE DE 4MM	4
V6	1.30	5.00	1.70	VENTANA ALUMINIO COLOR NEGRO + VIDRIO TRANSPARENTE DE 4MM	1
V7	1.00	2.72	1.70	VENTANA ALUMINIO COLOR NEGRO + VIDRIO TRANSPARENTE DE 4MM	3
V8	1.30	3.48	1.70	VENTANA ALUMINIO COLOR NEGRO + VIDRIO TRANSPARENTE DE 4MM	1
V9	1.00	1.78	1.70	VENTANA ALUMINIO COLOR NEGRO + VIDRIO TRANSPARENTE DE 4MM	2
V10	1.30	4.47	1.70	VENTANA ALUMINIO COLOR NEGRO + VIDRIO TRANSPARENTE DE 4MM	2
V11	1.30	7.35	1.70	VENTANA ALUMINIO COLOR NEGRO + VIDRIO TRANSPARENTE DE 4MM	1
V12	1.30	4.25	1.70	VENTANA ALUMINIO COLOR NEGRO + VIDRIO TRANSPARENTE DE 4MM	2

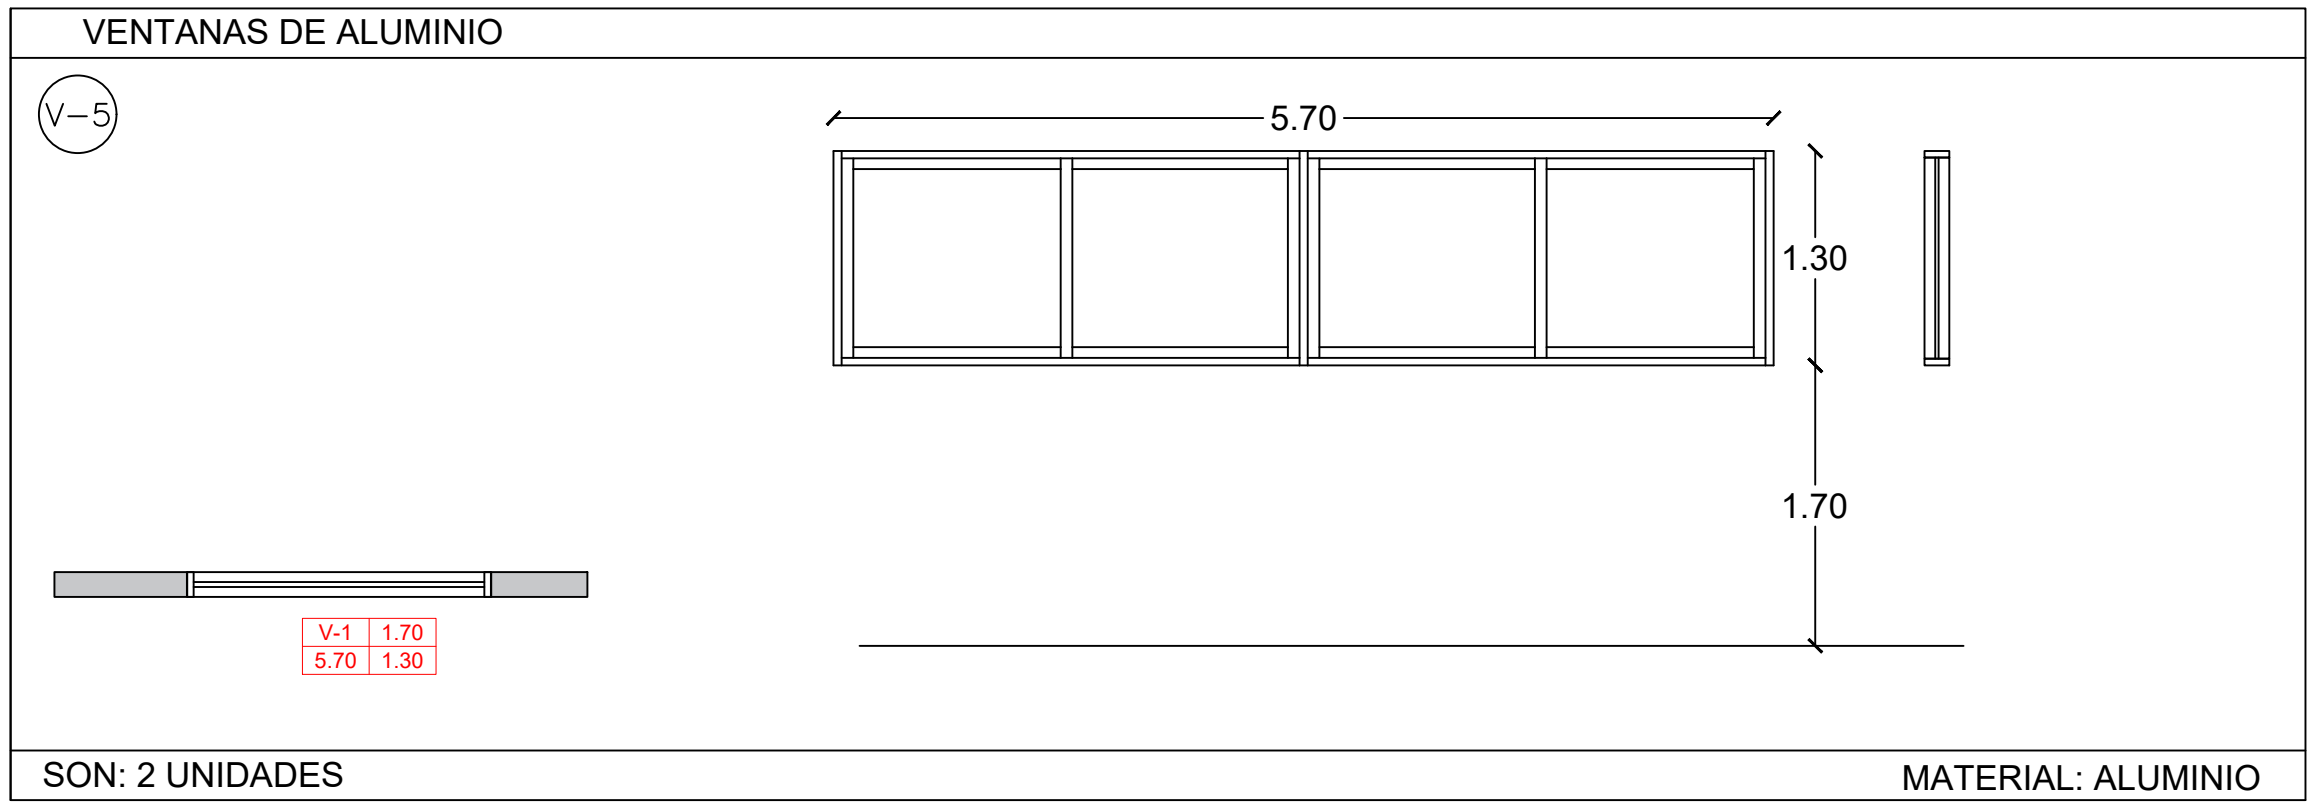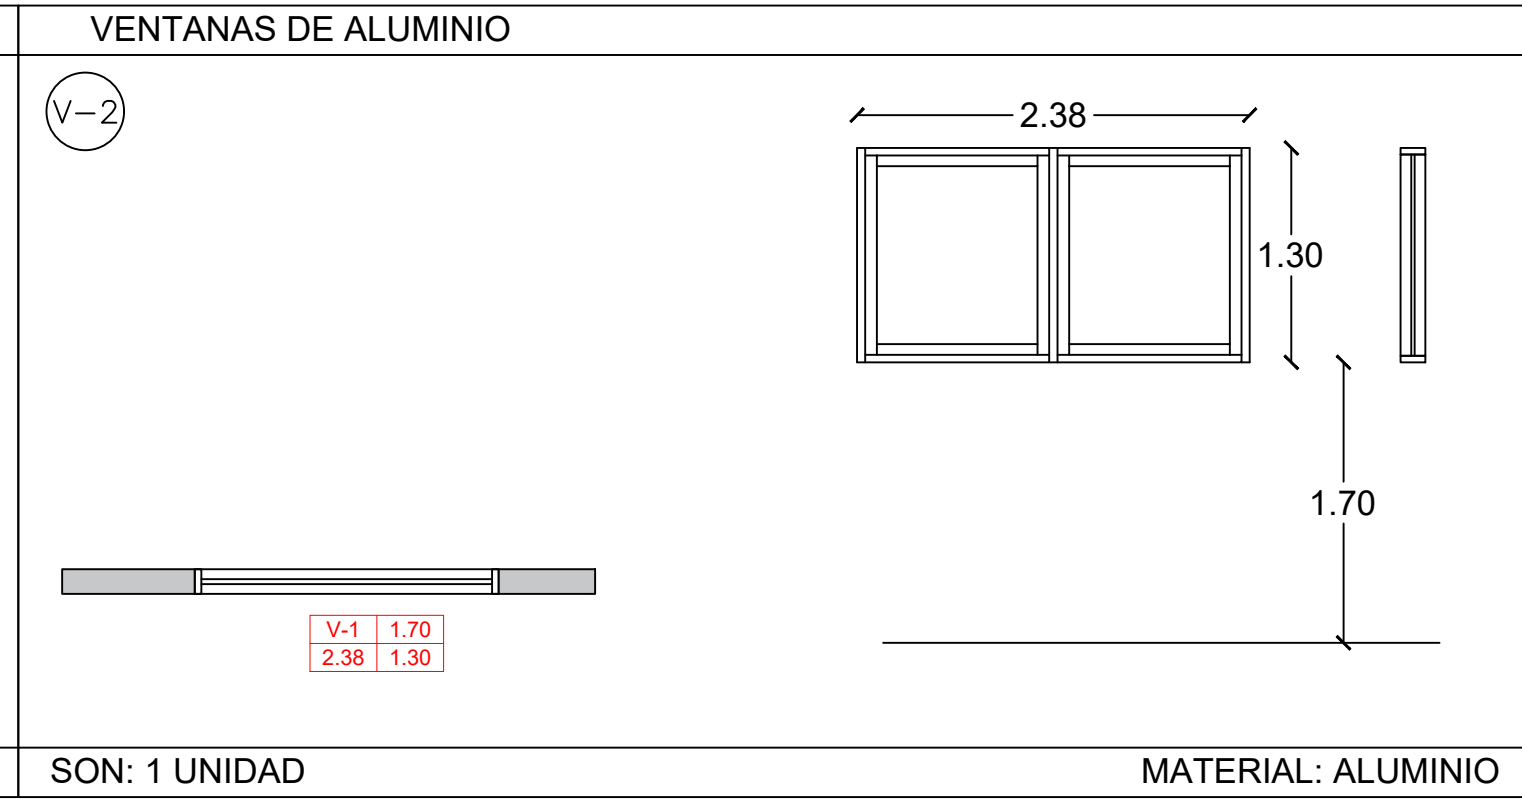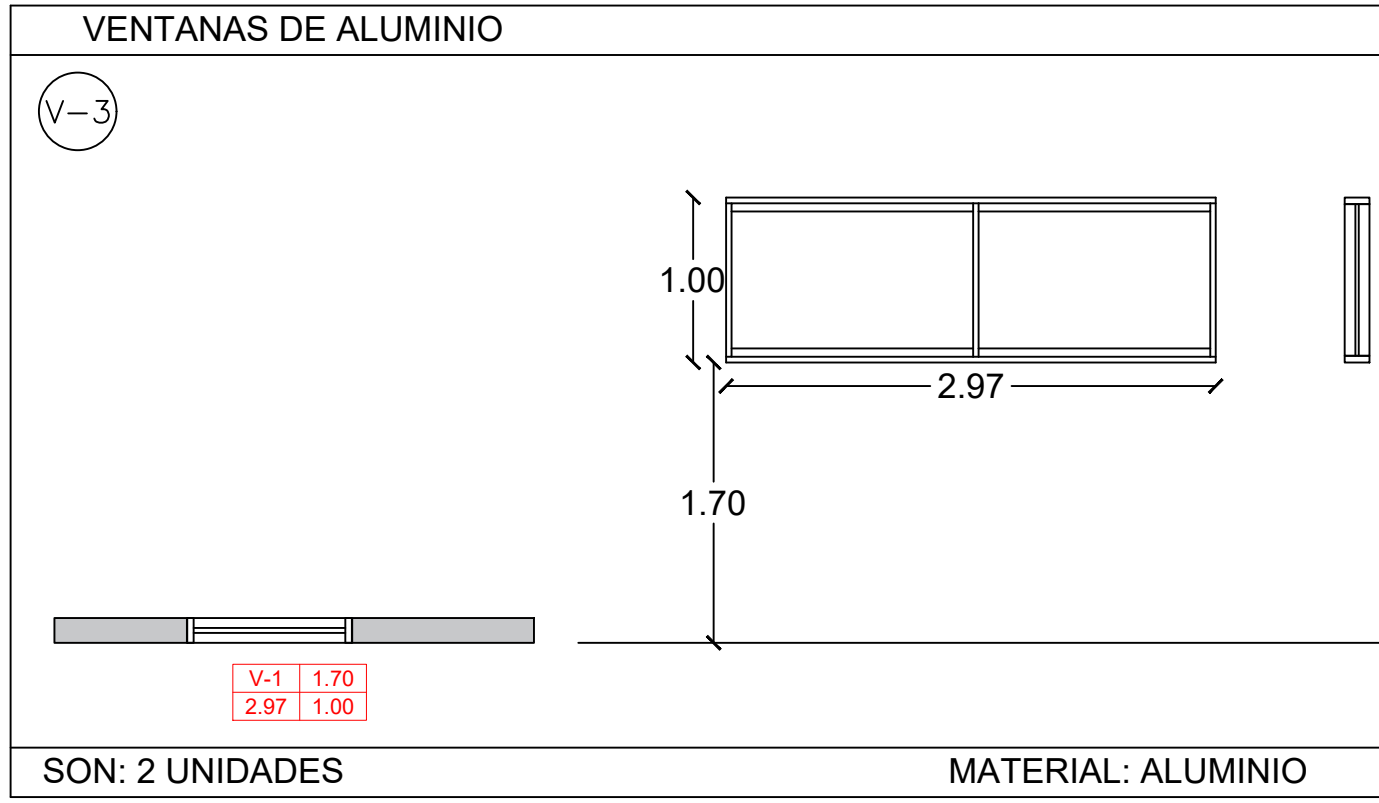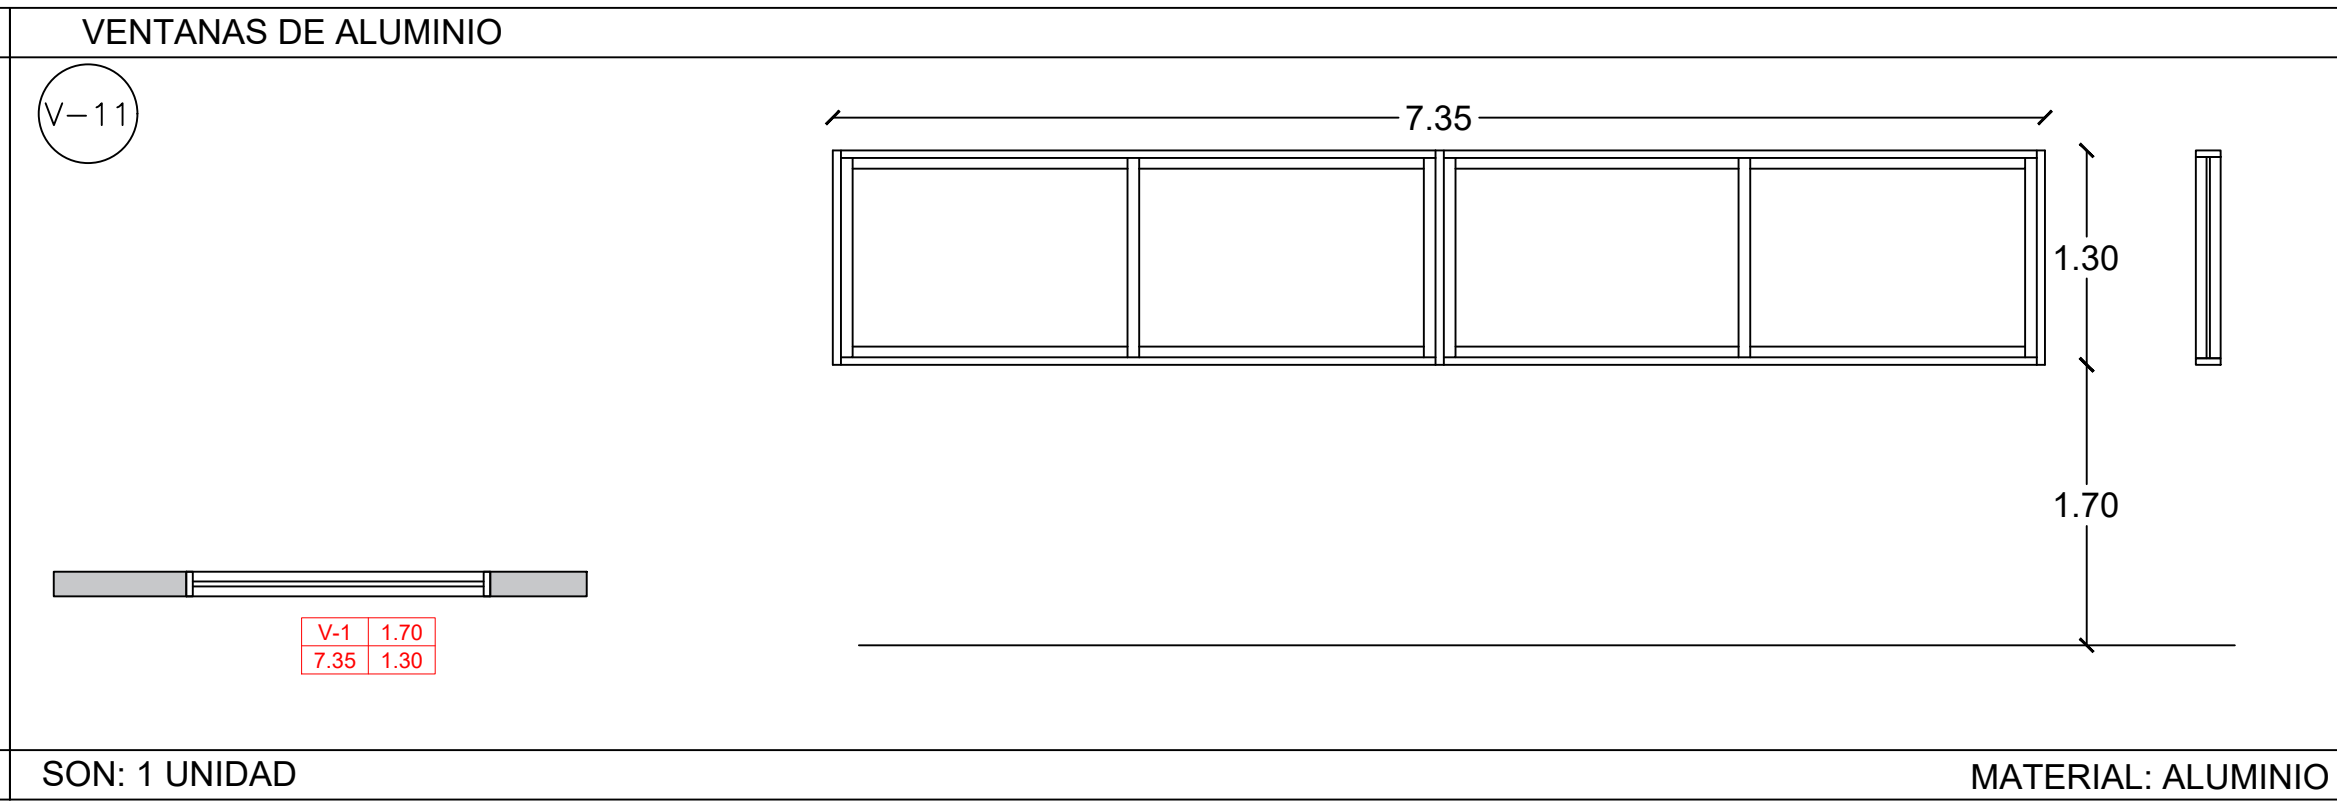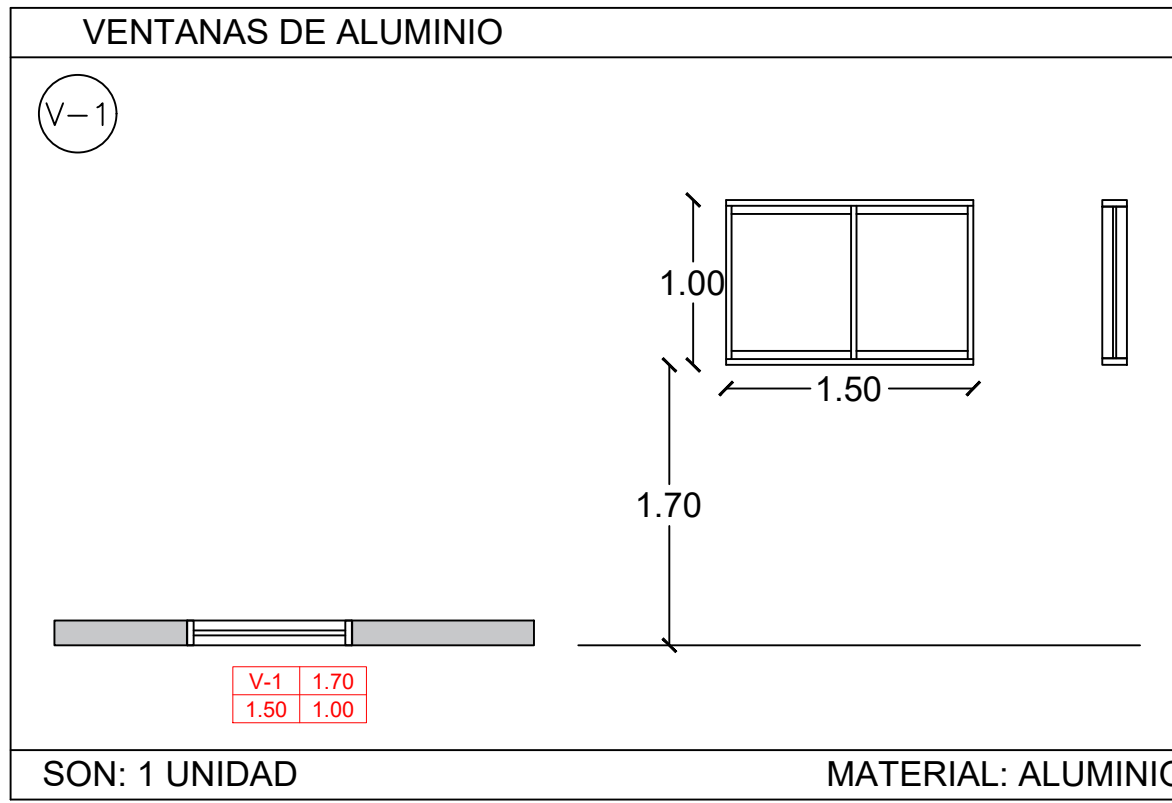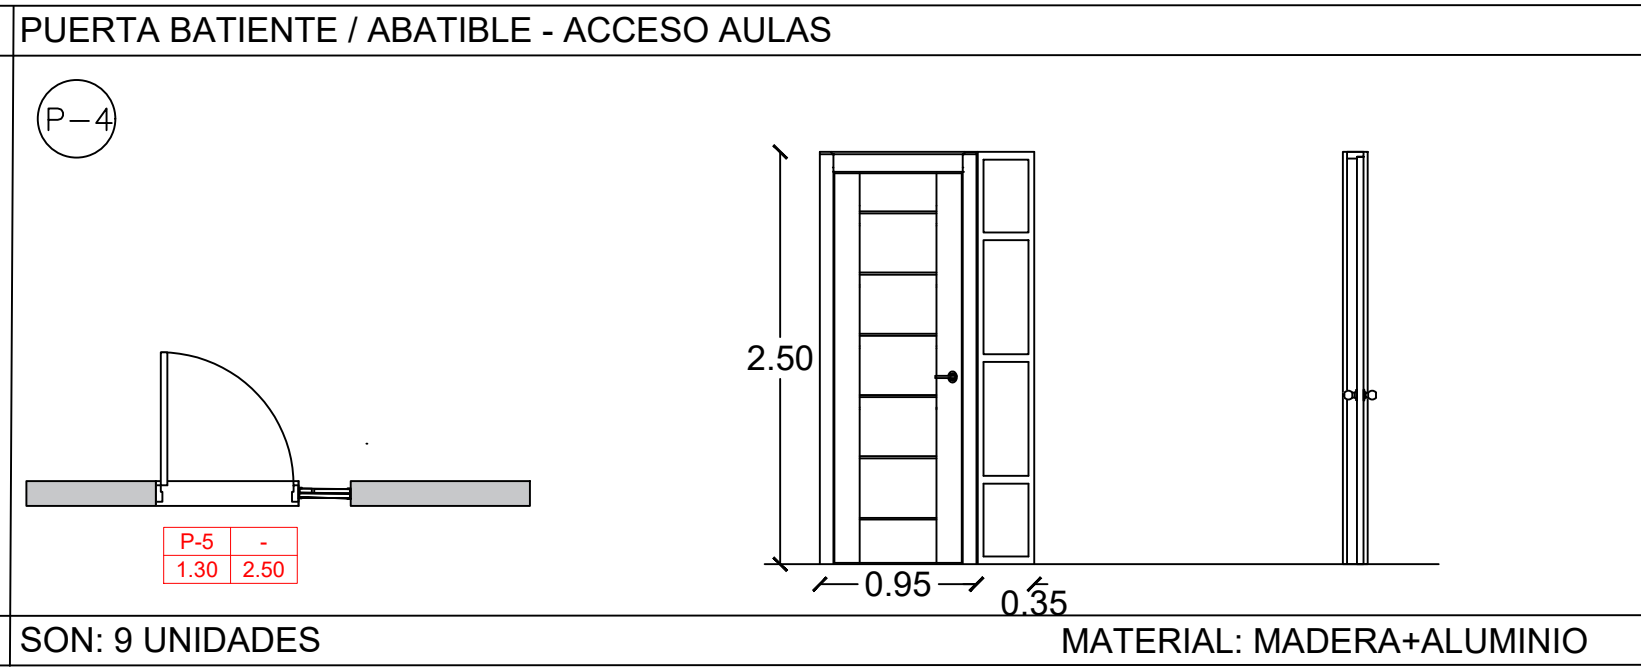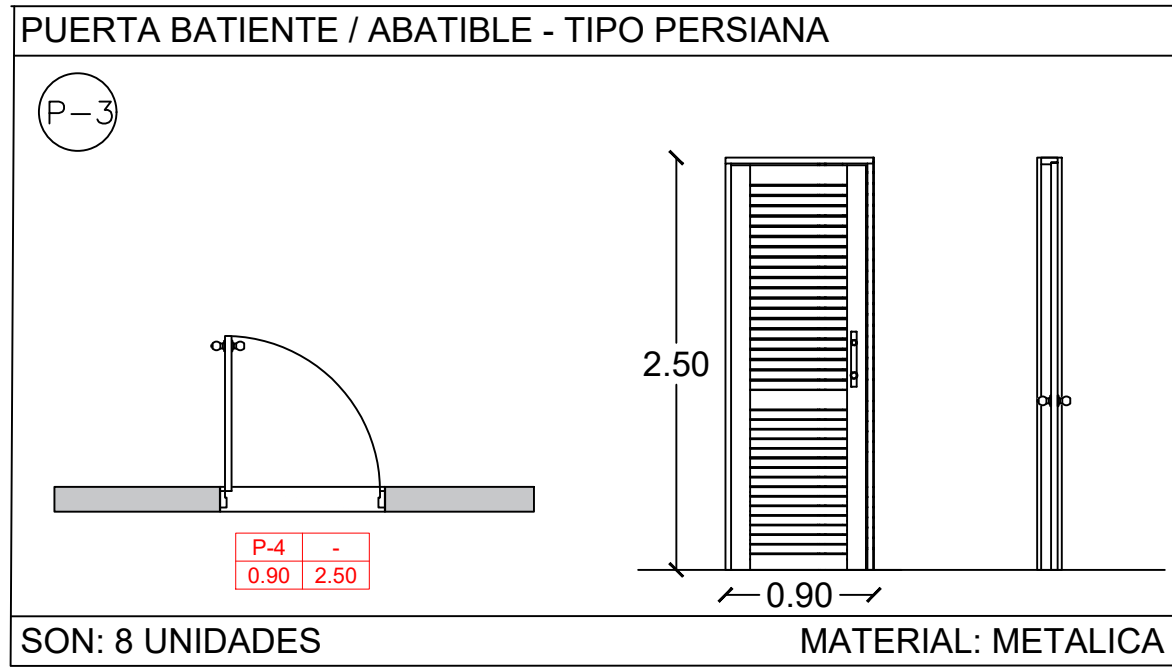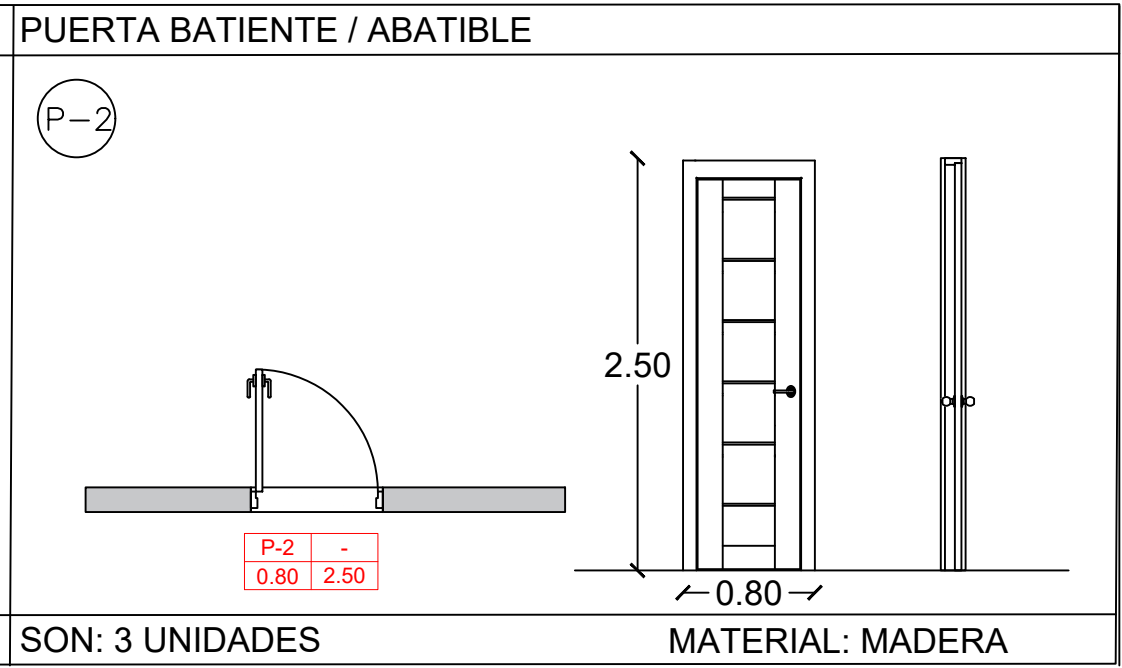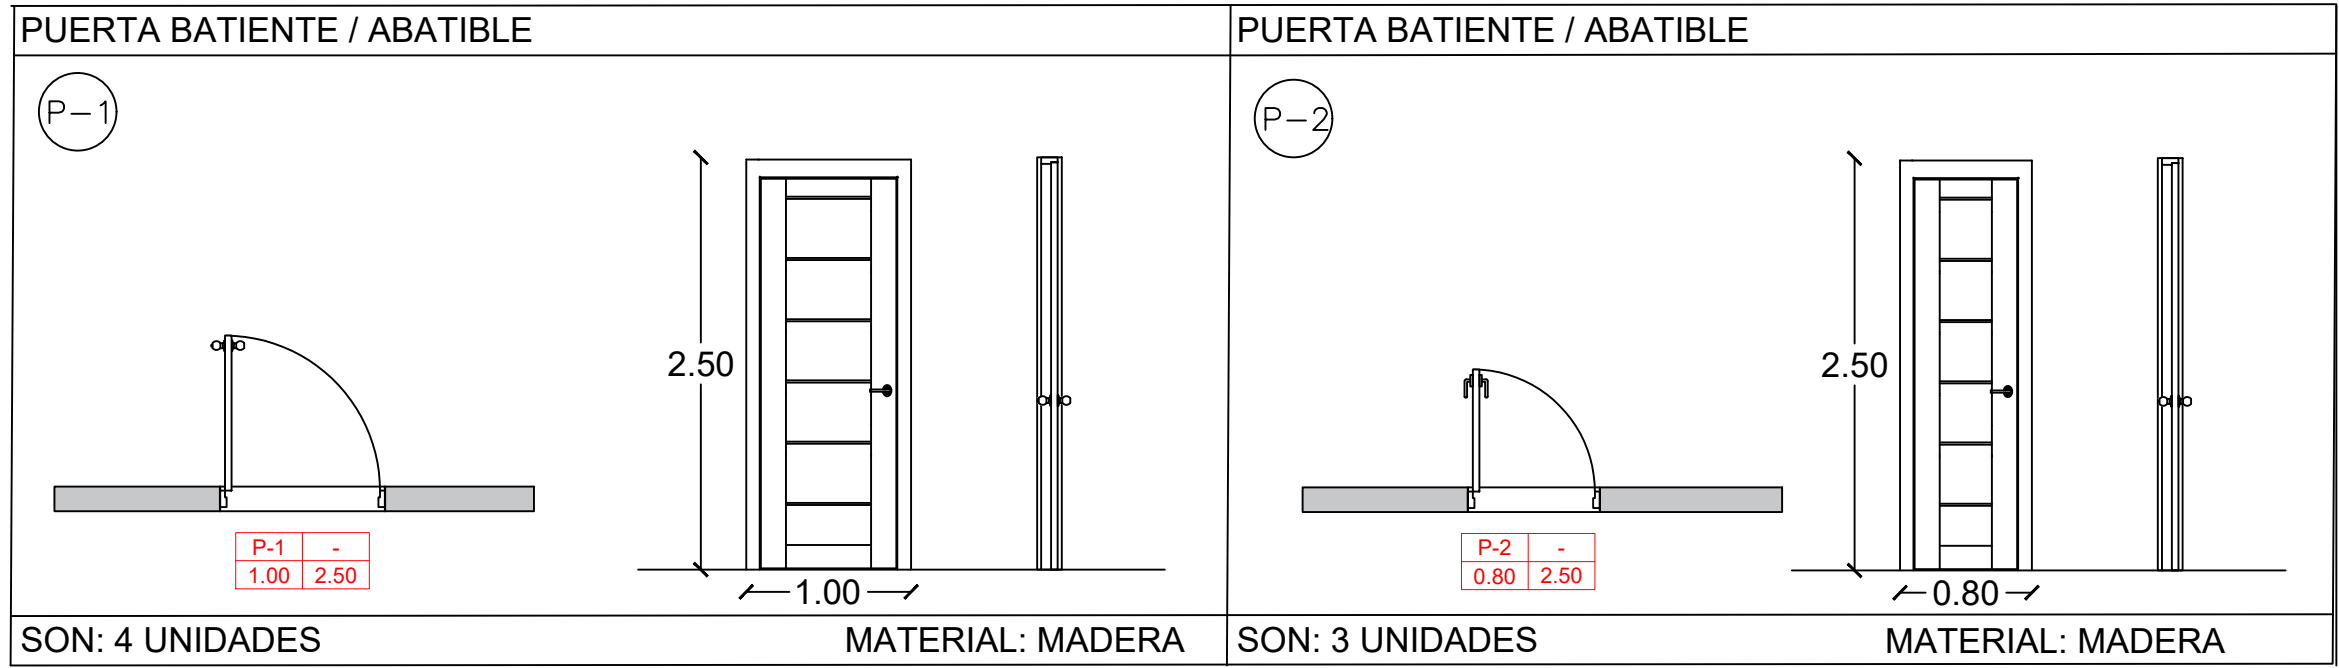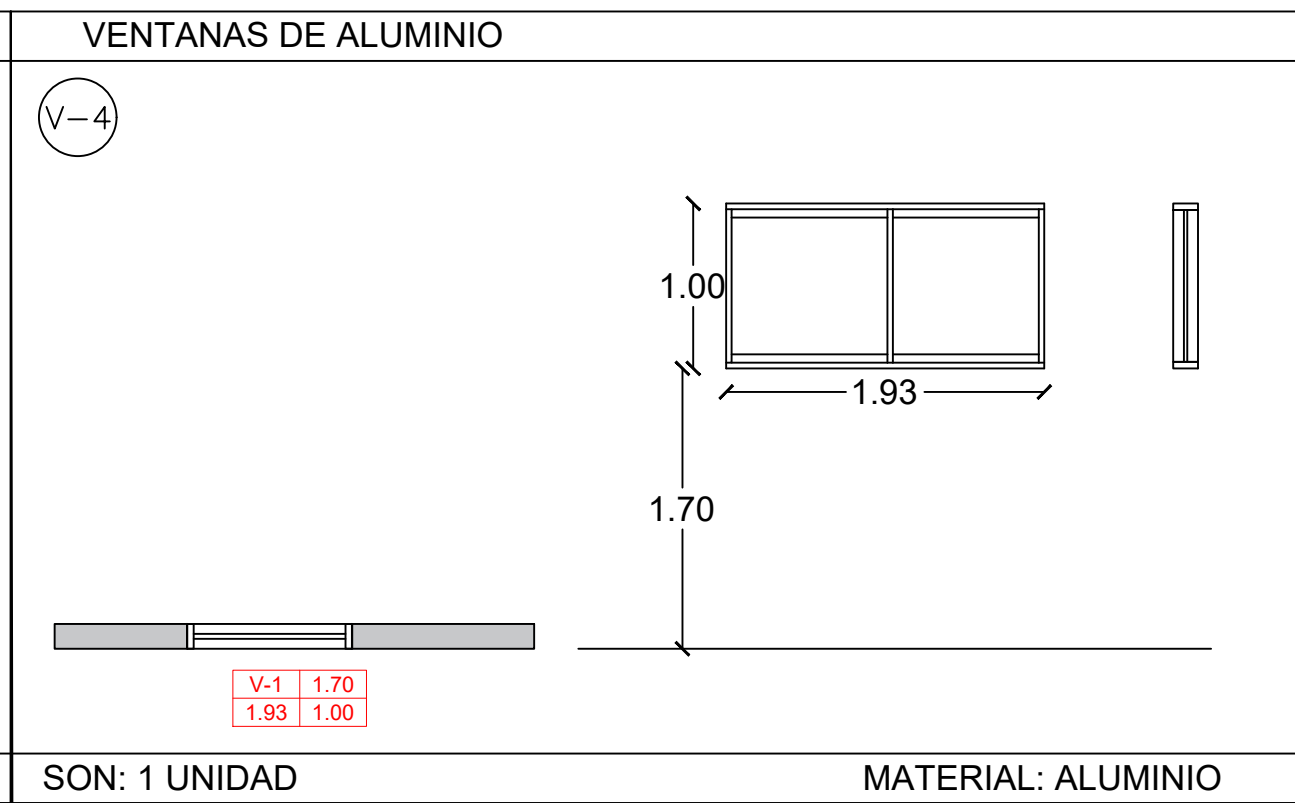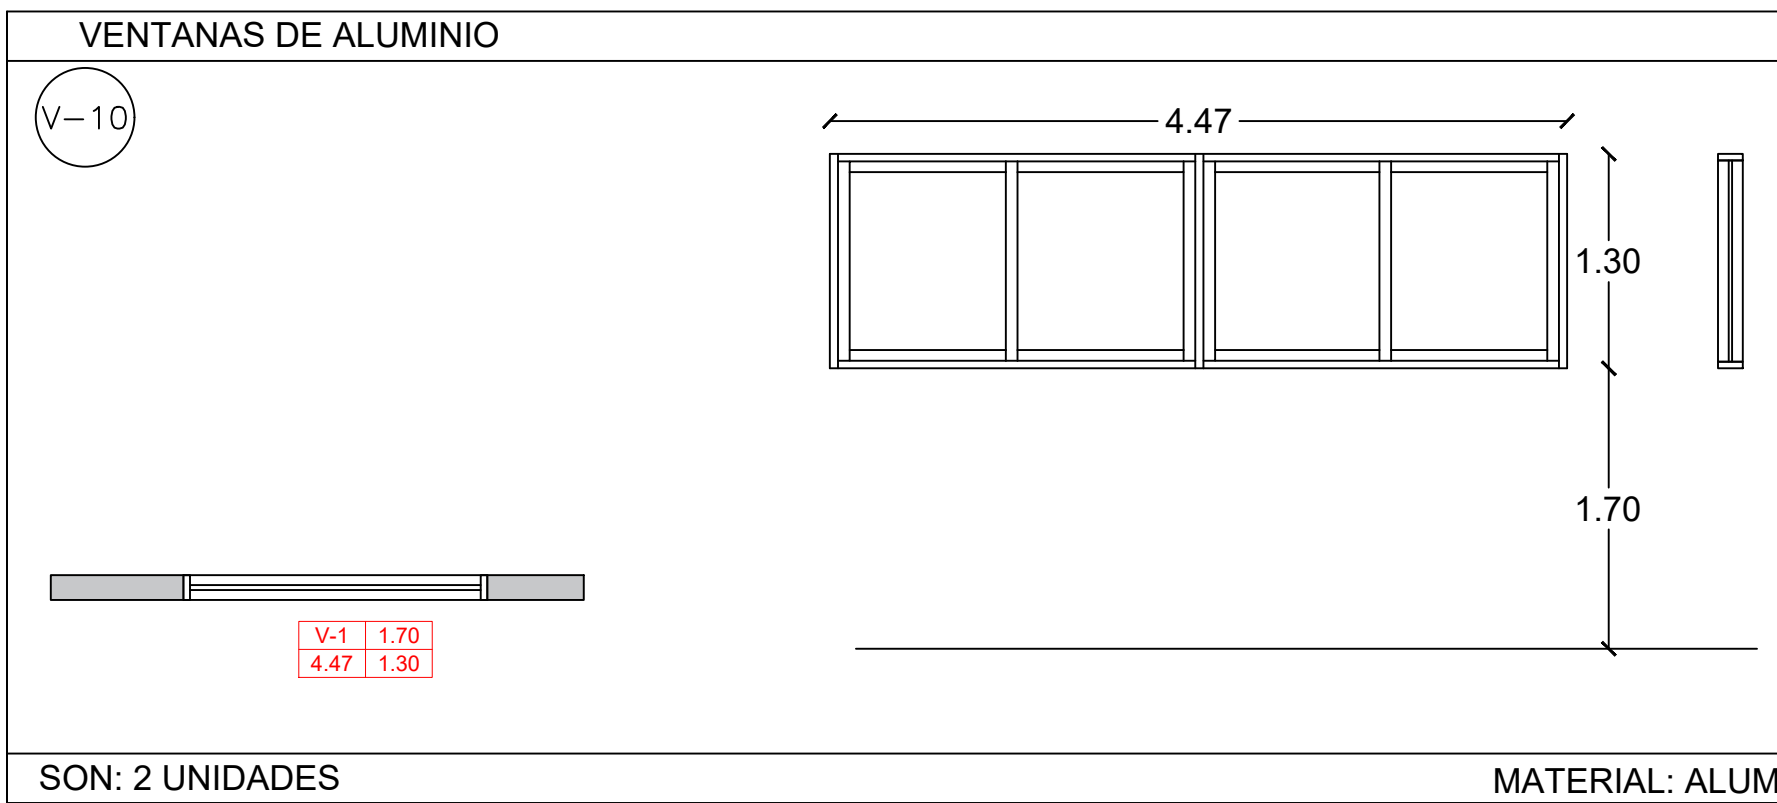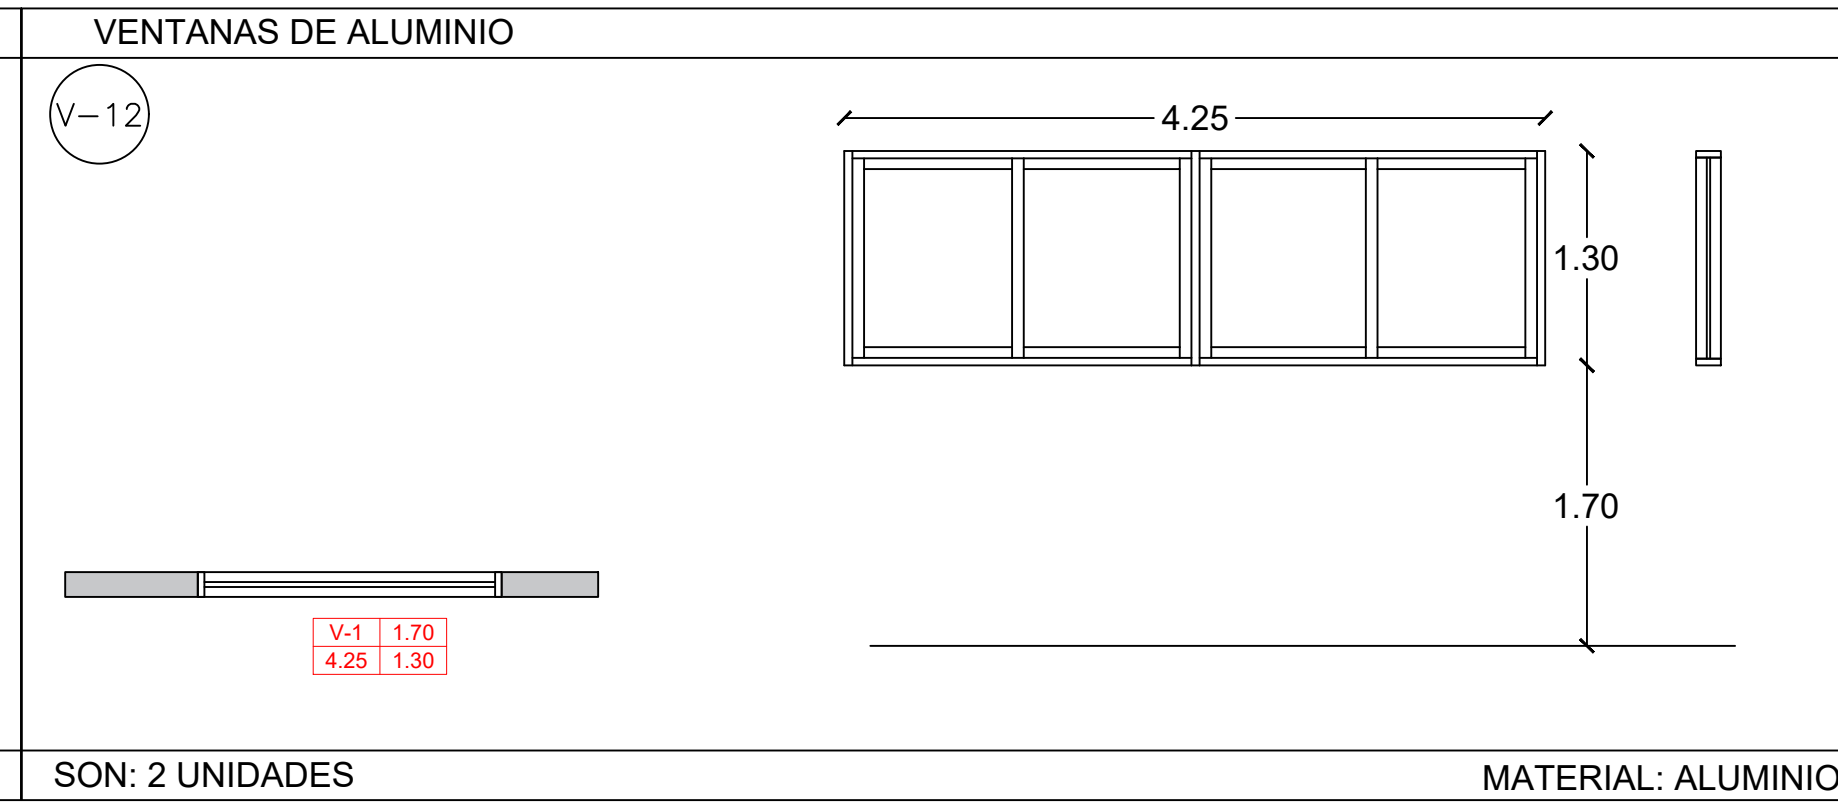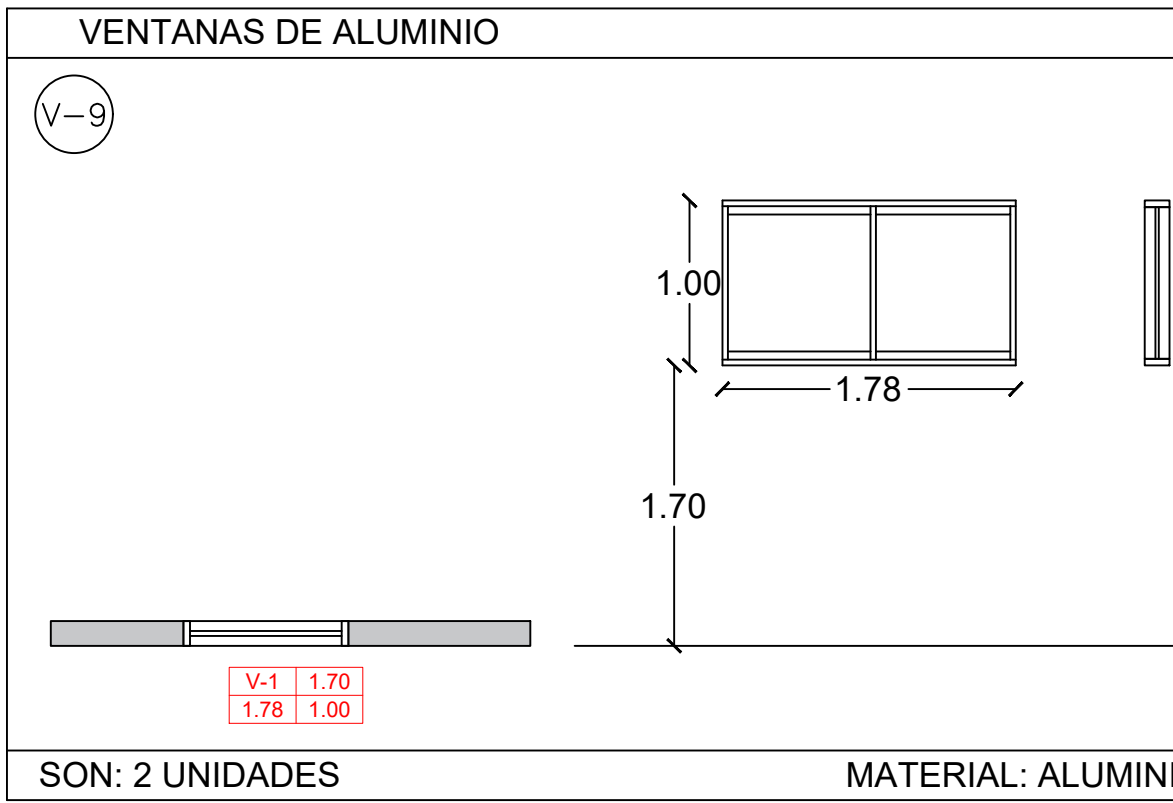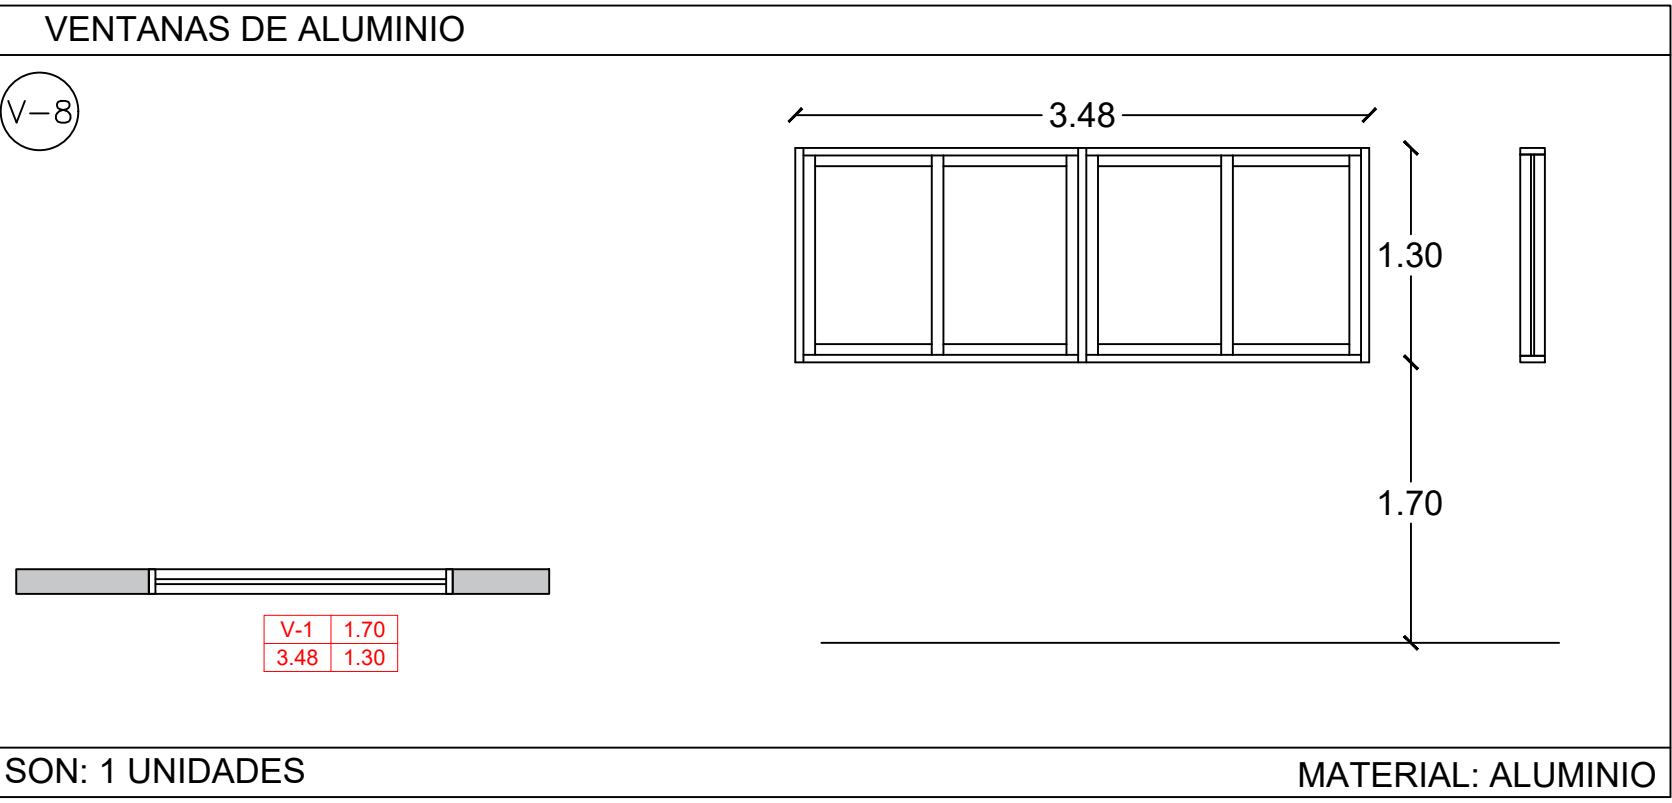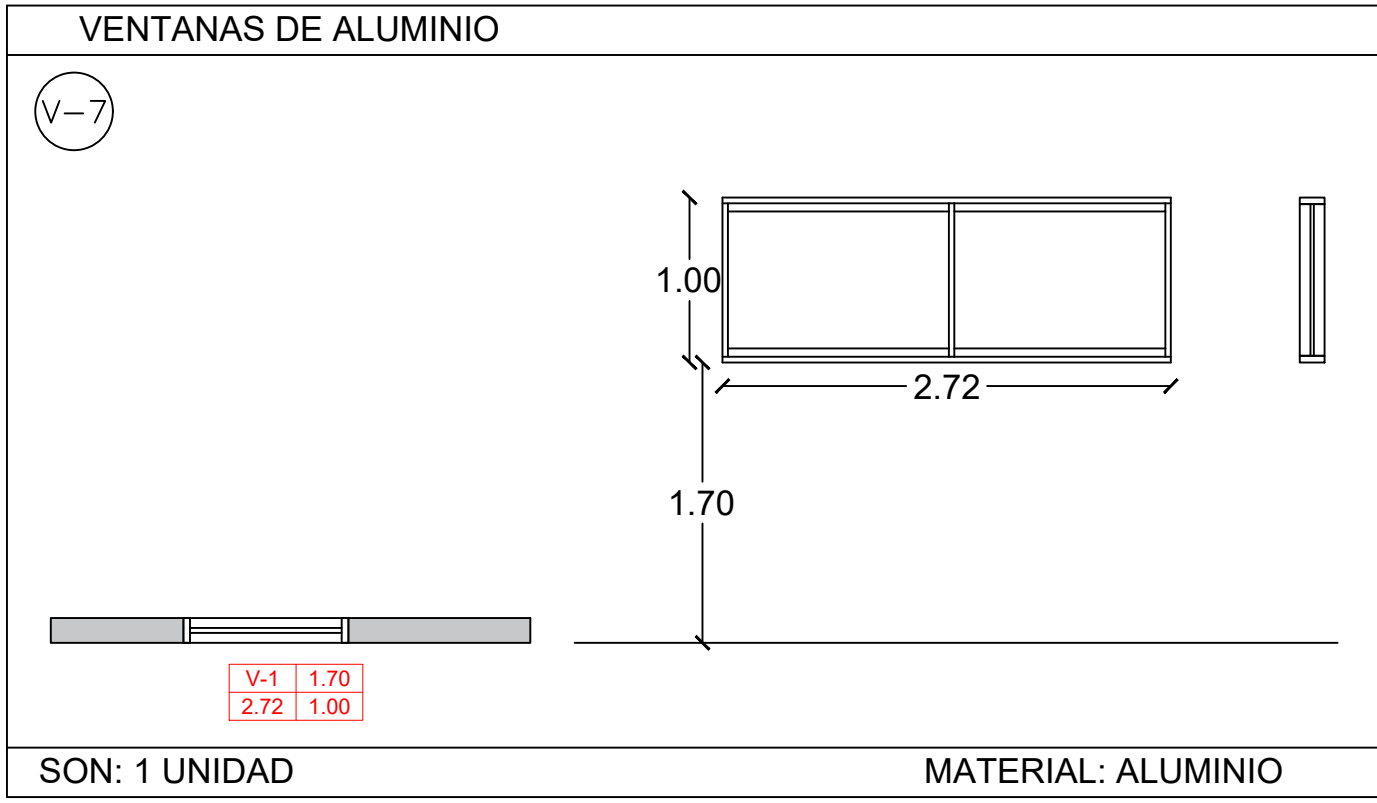

GOBERNACIÓN DEL
CESAR

GOBERNADORA:

ELVIA MILENA SAN JUAN DAVILA

SECRETARIO DE INFRAESTRUCTURA DEPARTAMENTAL

JORGE ARMANDO MAESTRE JARABA

PROYECTO:

**"MEJORAMIENTO DE LA
INFRAESTRUCTURA EDUCATIVA
EN DISTINTOS MUNICIPIOS DEL
DEPARTAMENTO DEL CESAR".**

DESARROLLO DIGITAL DEL PROYECTO:

DISEÑO ARQUITECTONICO:

MARIA ALEXANDRA PALMERA CASTILLA
A68682008-1065564617

DISEÑO ESTRUCTURAL:

NATTY RIVERO
M.P. No. 25202-276944 CND

DISEÑO TOPOGRÁFICO:

RAFAEL CUELLO CARRILLO
MP.No. 01-14206
CNPT

DISEÑO ELECTRICO:

LUIS FELIPE SÁNCHEZ LLANOS
No. AT205-41653.

DISEÑO HIDROSANITARIO Y RCI:

JUAN JOSE ONATE
M.P. No. 091037-0661809 CND

CONTIENE :

CUADROS DE PUERTAS Y
VENTANAS
INSTITUCIÓN EDUCATIVA
GAMARRA

Vo.Bo. REVISÓ

Vo.Bo. PLANEACIÓN

FECHA:

07/2026

ESCALA:

Indicada

ARCHIVO:

PLANO N°: 05

DE: 07

ARQ-104



GOBERNACIÓN DEL
CESAR

GOBERNADORA:

ELVIA MILENA SAN JUAN DAVILA

SECRETARIO DE INFRAESTRUCTURA DEPARTAMENTAL

JORGE ARMANDO MAESTRE JARABA

PROYECTO:

**"MEJORAMIENTO DE LA
INFRAESTRUCTURA EDUCATIVA
EN DISTINTOS MUNICIPIOS DEL
DEPARTAMENTO DEL CESAR".**

DESARROLLO DIGITAL DEL PROYECTO:

DISEÑO ARQUITECTONICO:

Maria Alexandra Palmera Castilla
MARIA ALEXANDRA PALMERA CASTILLA
A68682008-1065564617

DISEÑO ESTRUCTURAL:

Naty Rivero
NATY RIVERO
M.P. No. 25202-278944 CND

DISEÑO TOPOGRÁFICO:

Rafael Cuello Carrillo
RAFAEL CUELLO CARRILLO
MP.No. 01-14206
CNPT

DISEÑO ELECTRICO:

Luis Felipe Sánchez Llanos
LUIS FELIPE SÁNCHEZ LLANOS
No. AT205-41653

DISEÑO HIDROSANITARIO Y RCI:

Juan Jose Onate
JUAN JOSE ONATE
M.P. No. 091037-0661809 CND

CONTIENE :

PLANTAS DETALLE BAÑOS
INSTITUCIÓN EDUCATIVA
GAMARRA

Vo.Bo. REVISÓ

Vo.Bo. PLANEACIÓN

FECHA:

07/2026

ESCALA:



Indicada

ARCHIVO:

PLANO N°: 06


DE: 07

ARQ-105

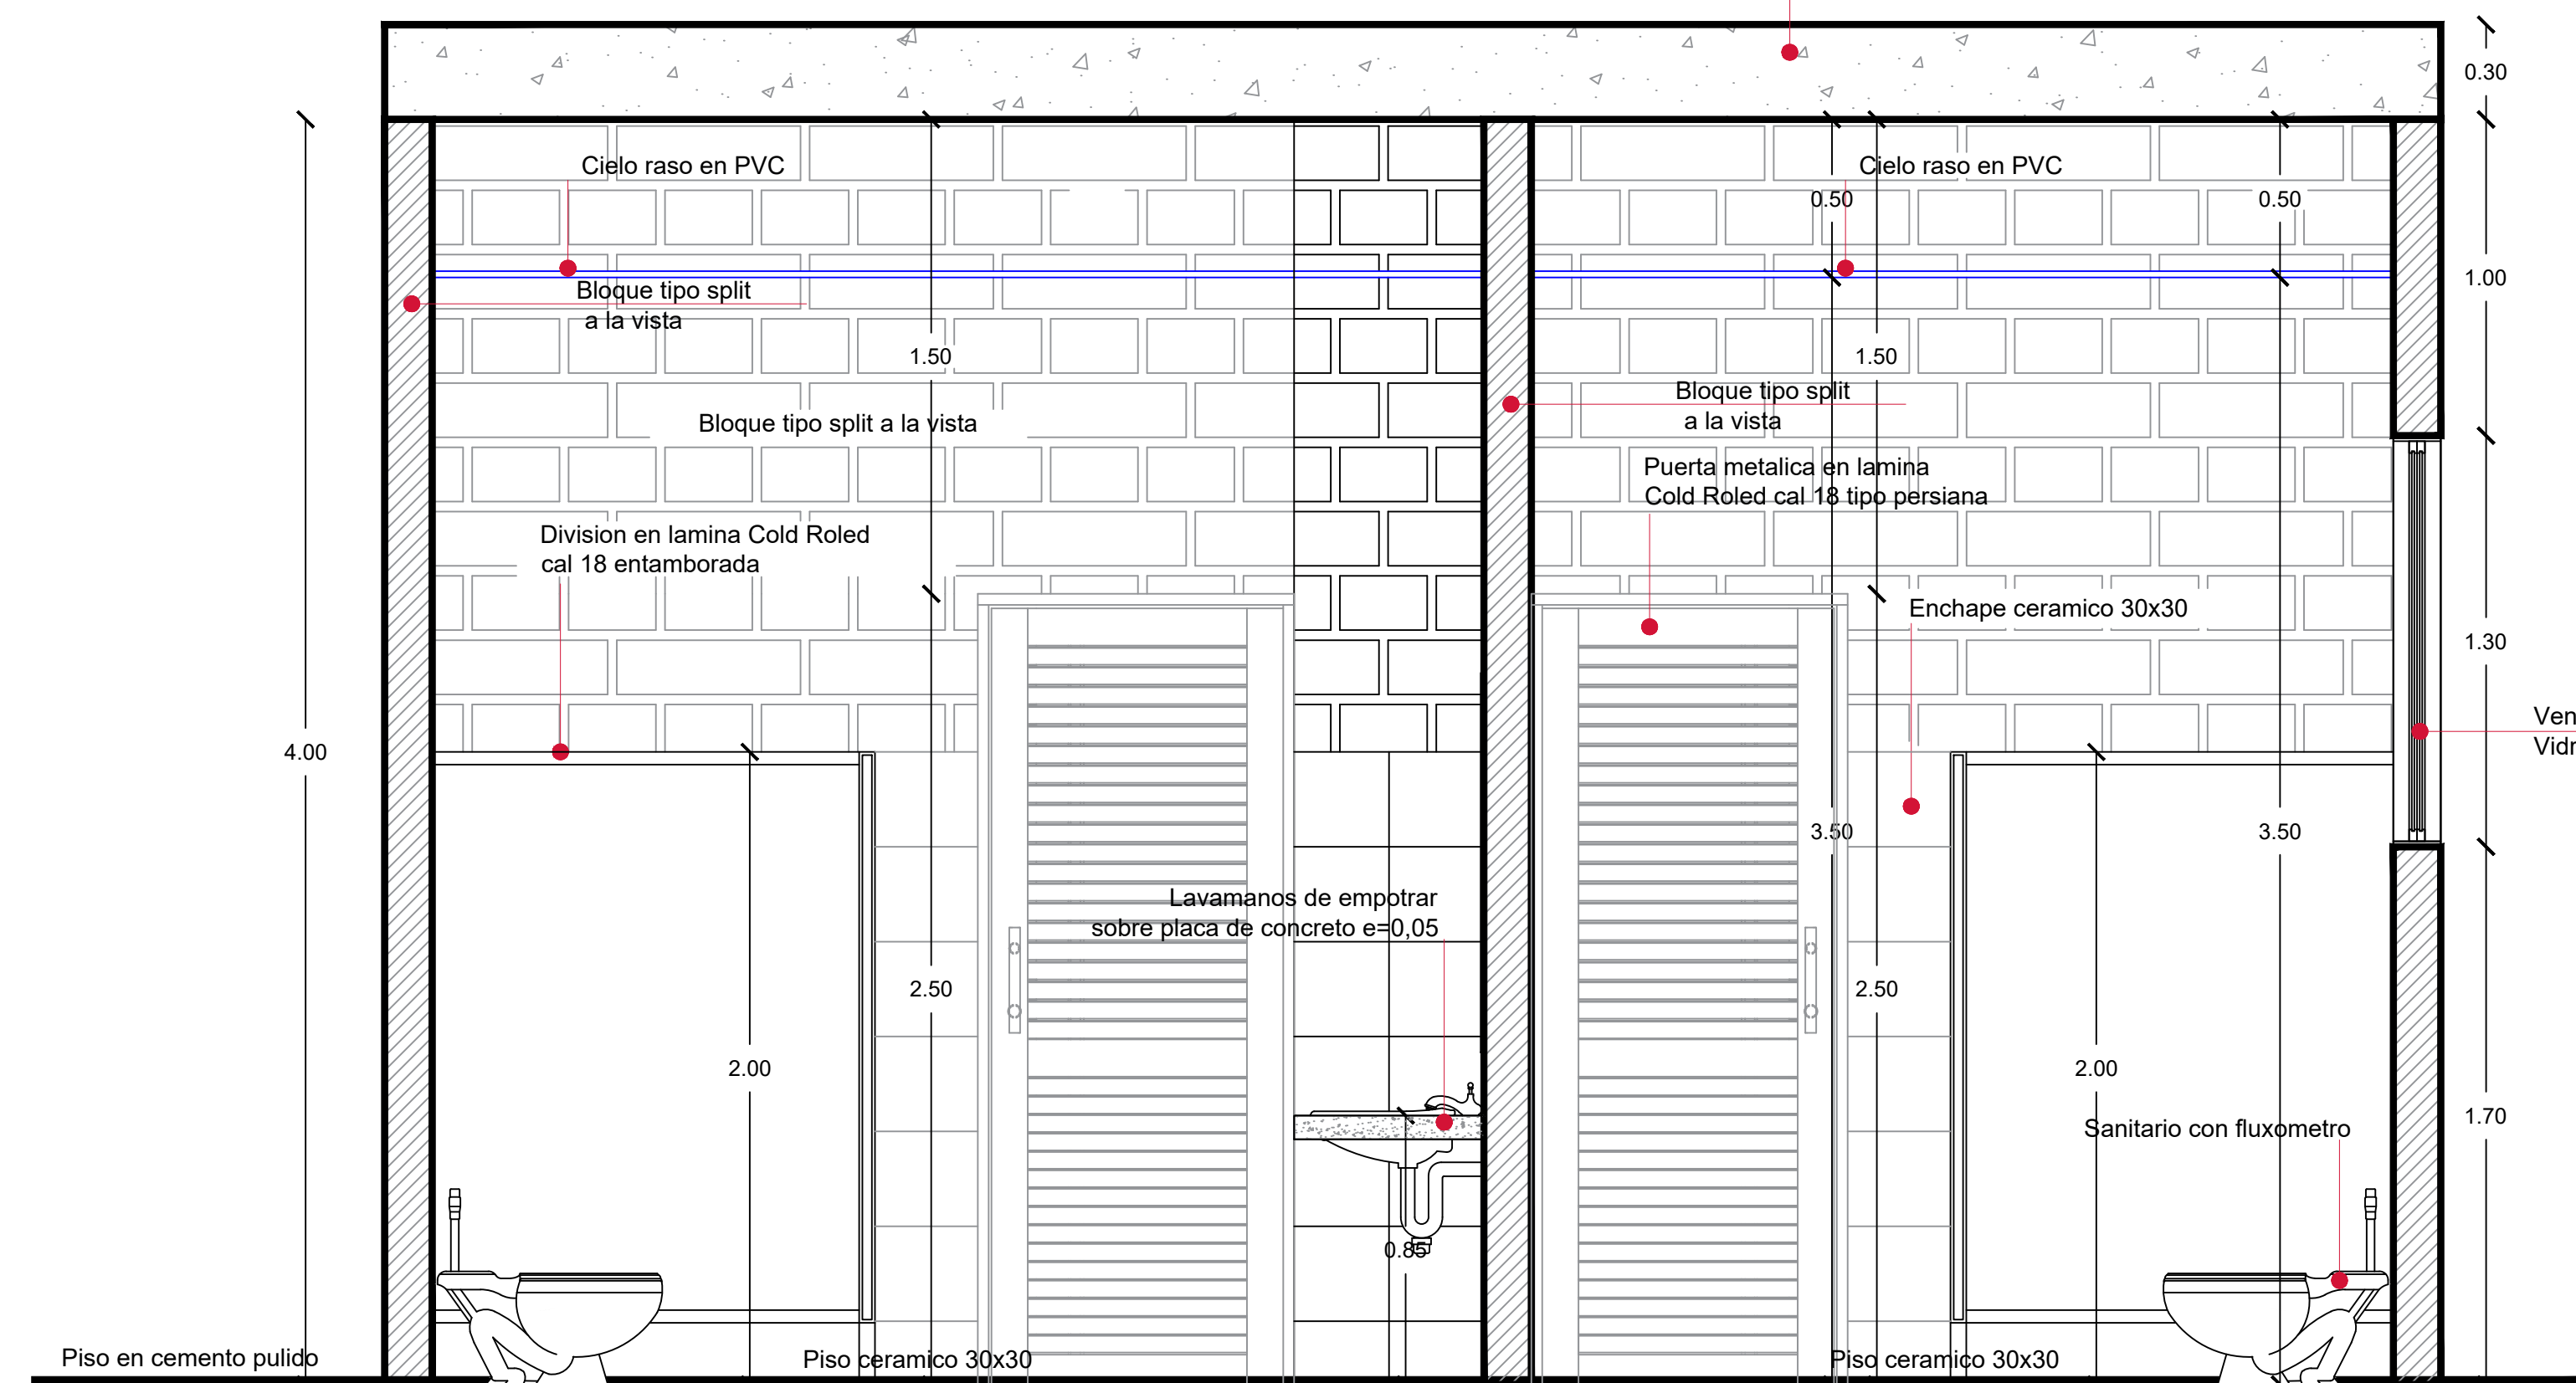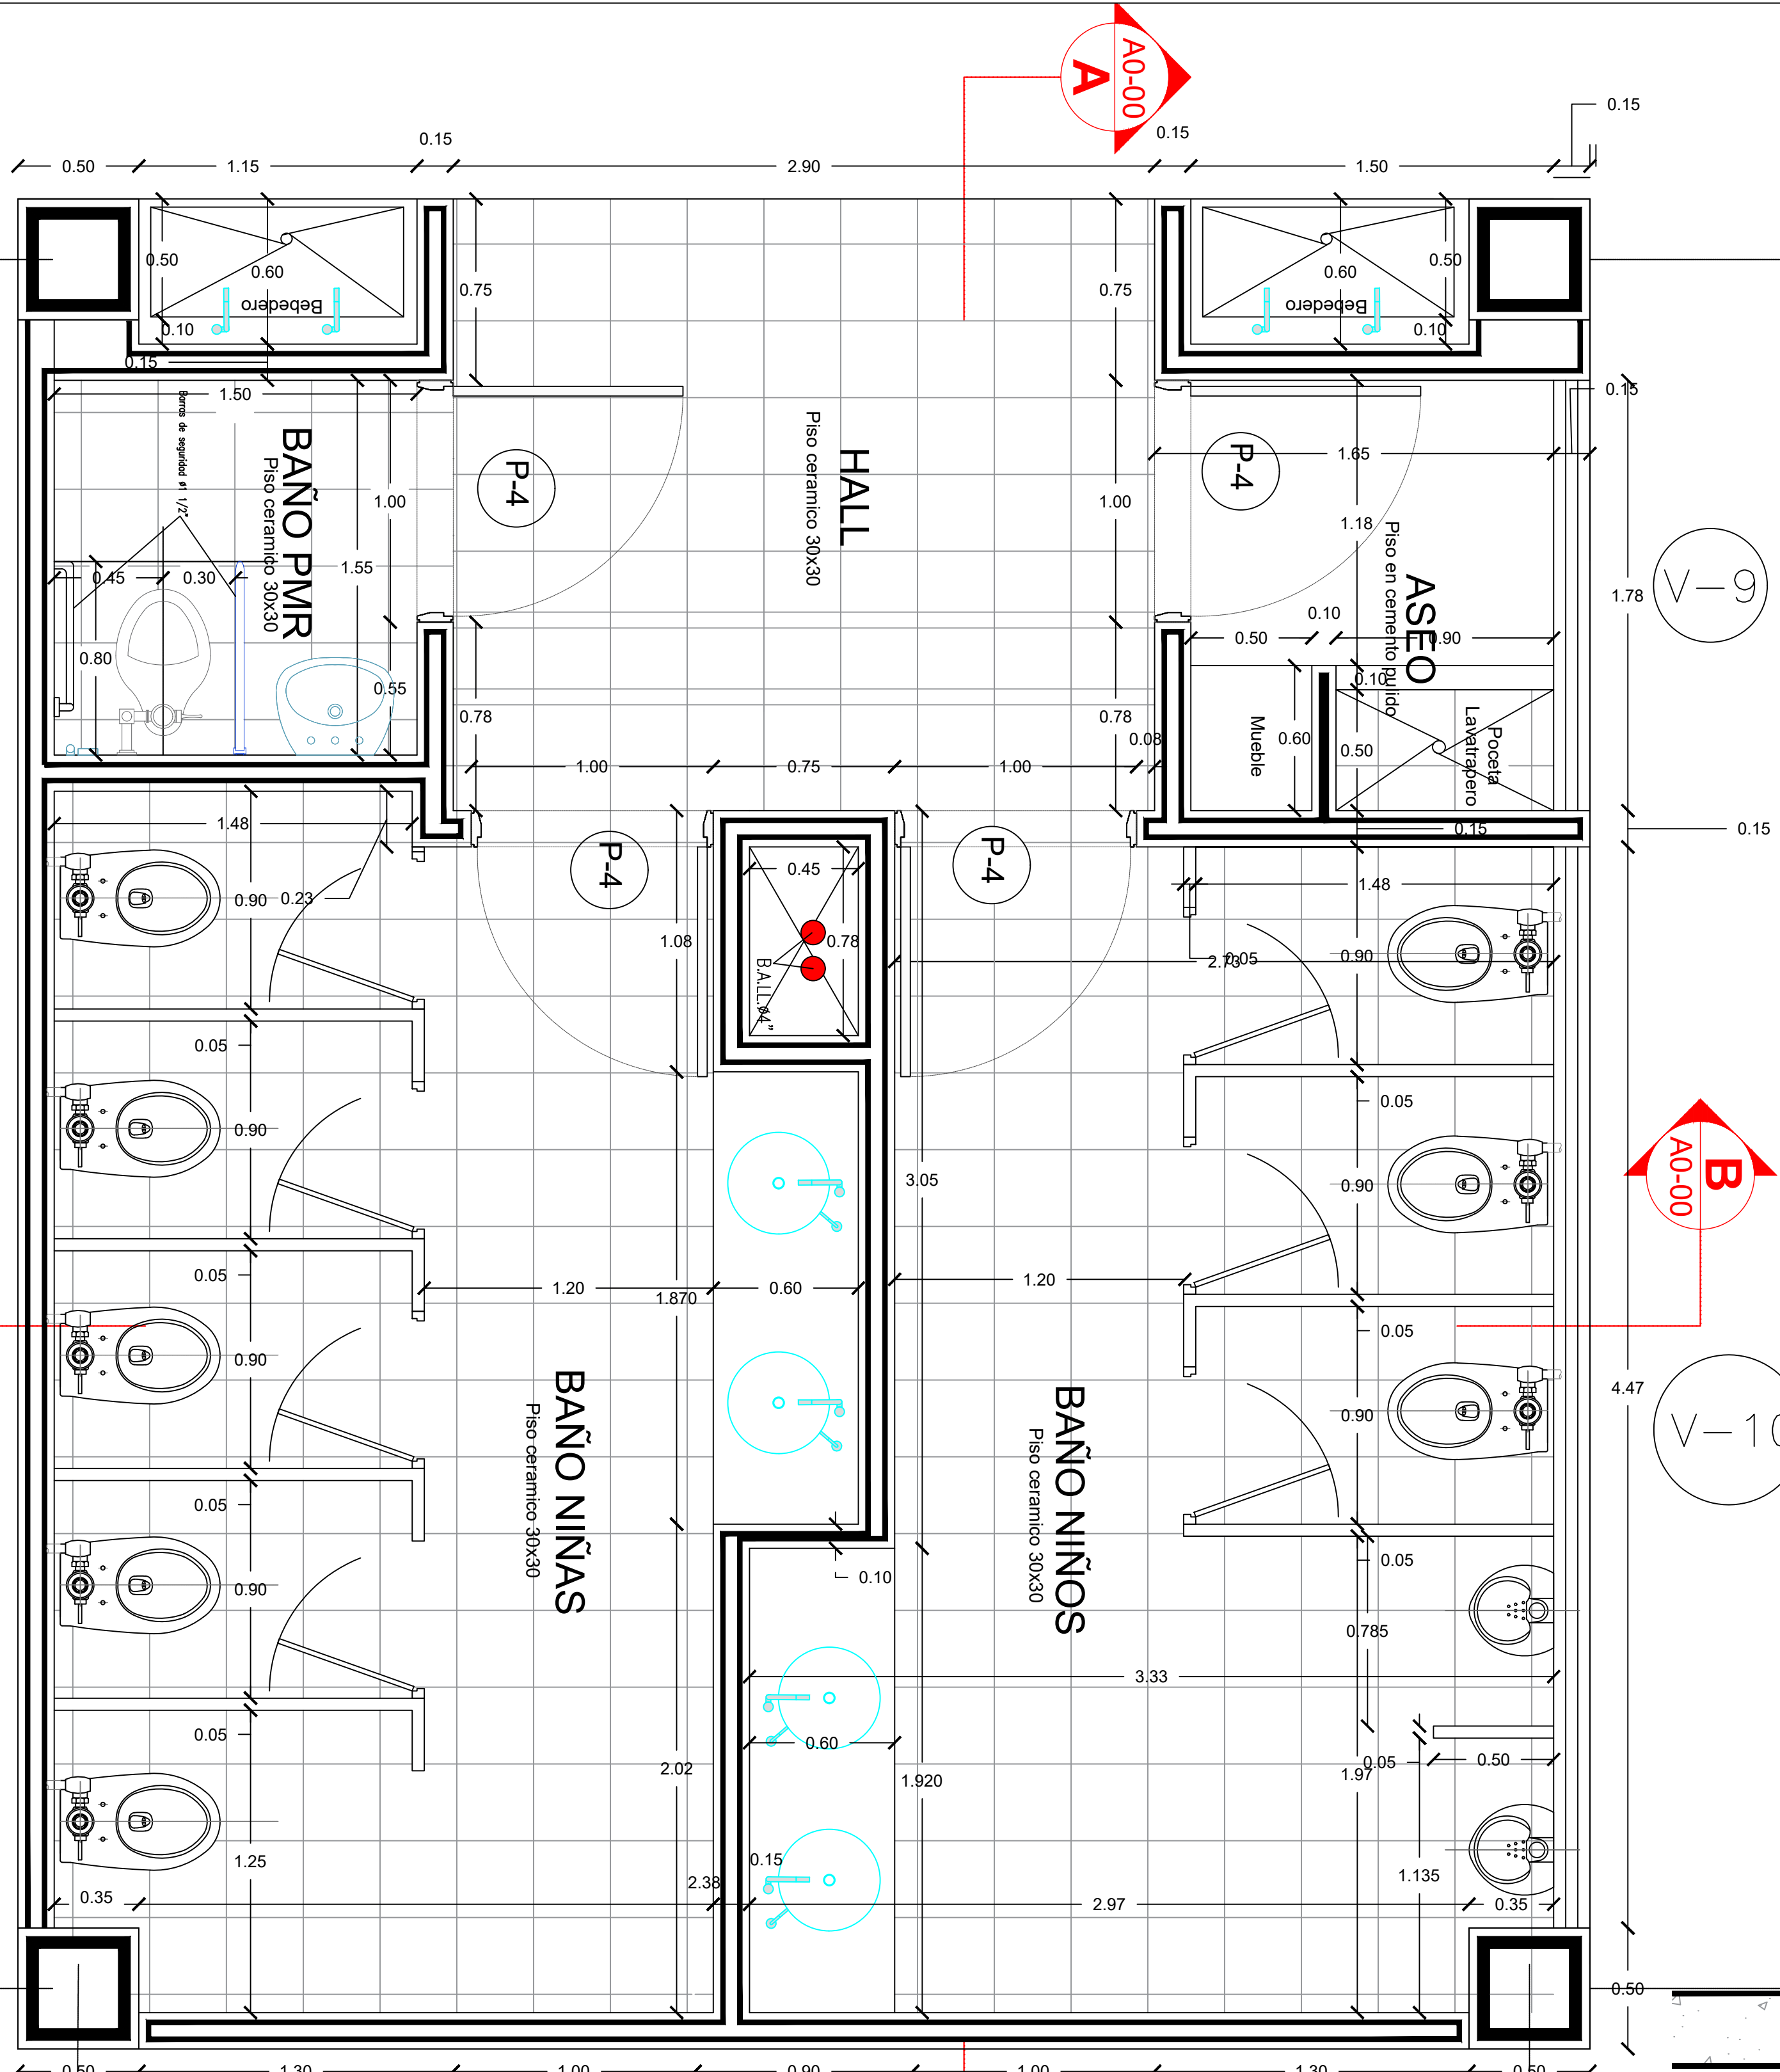

CORTE TRANSVERSAL B-B


ESC. 1:20

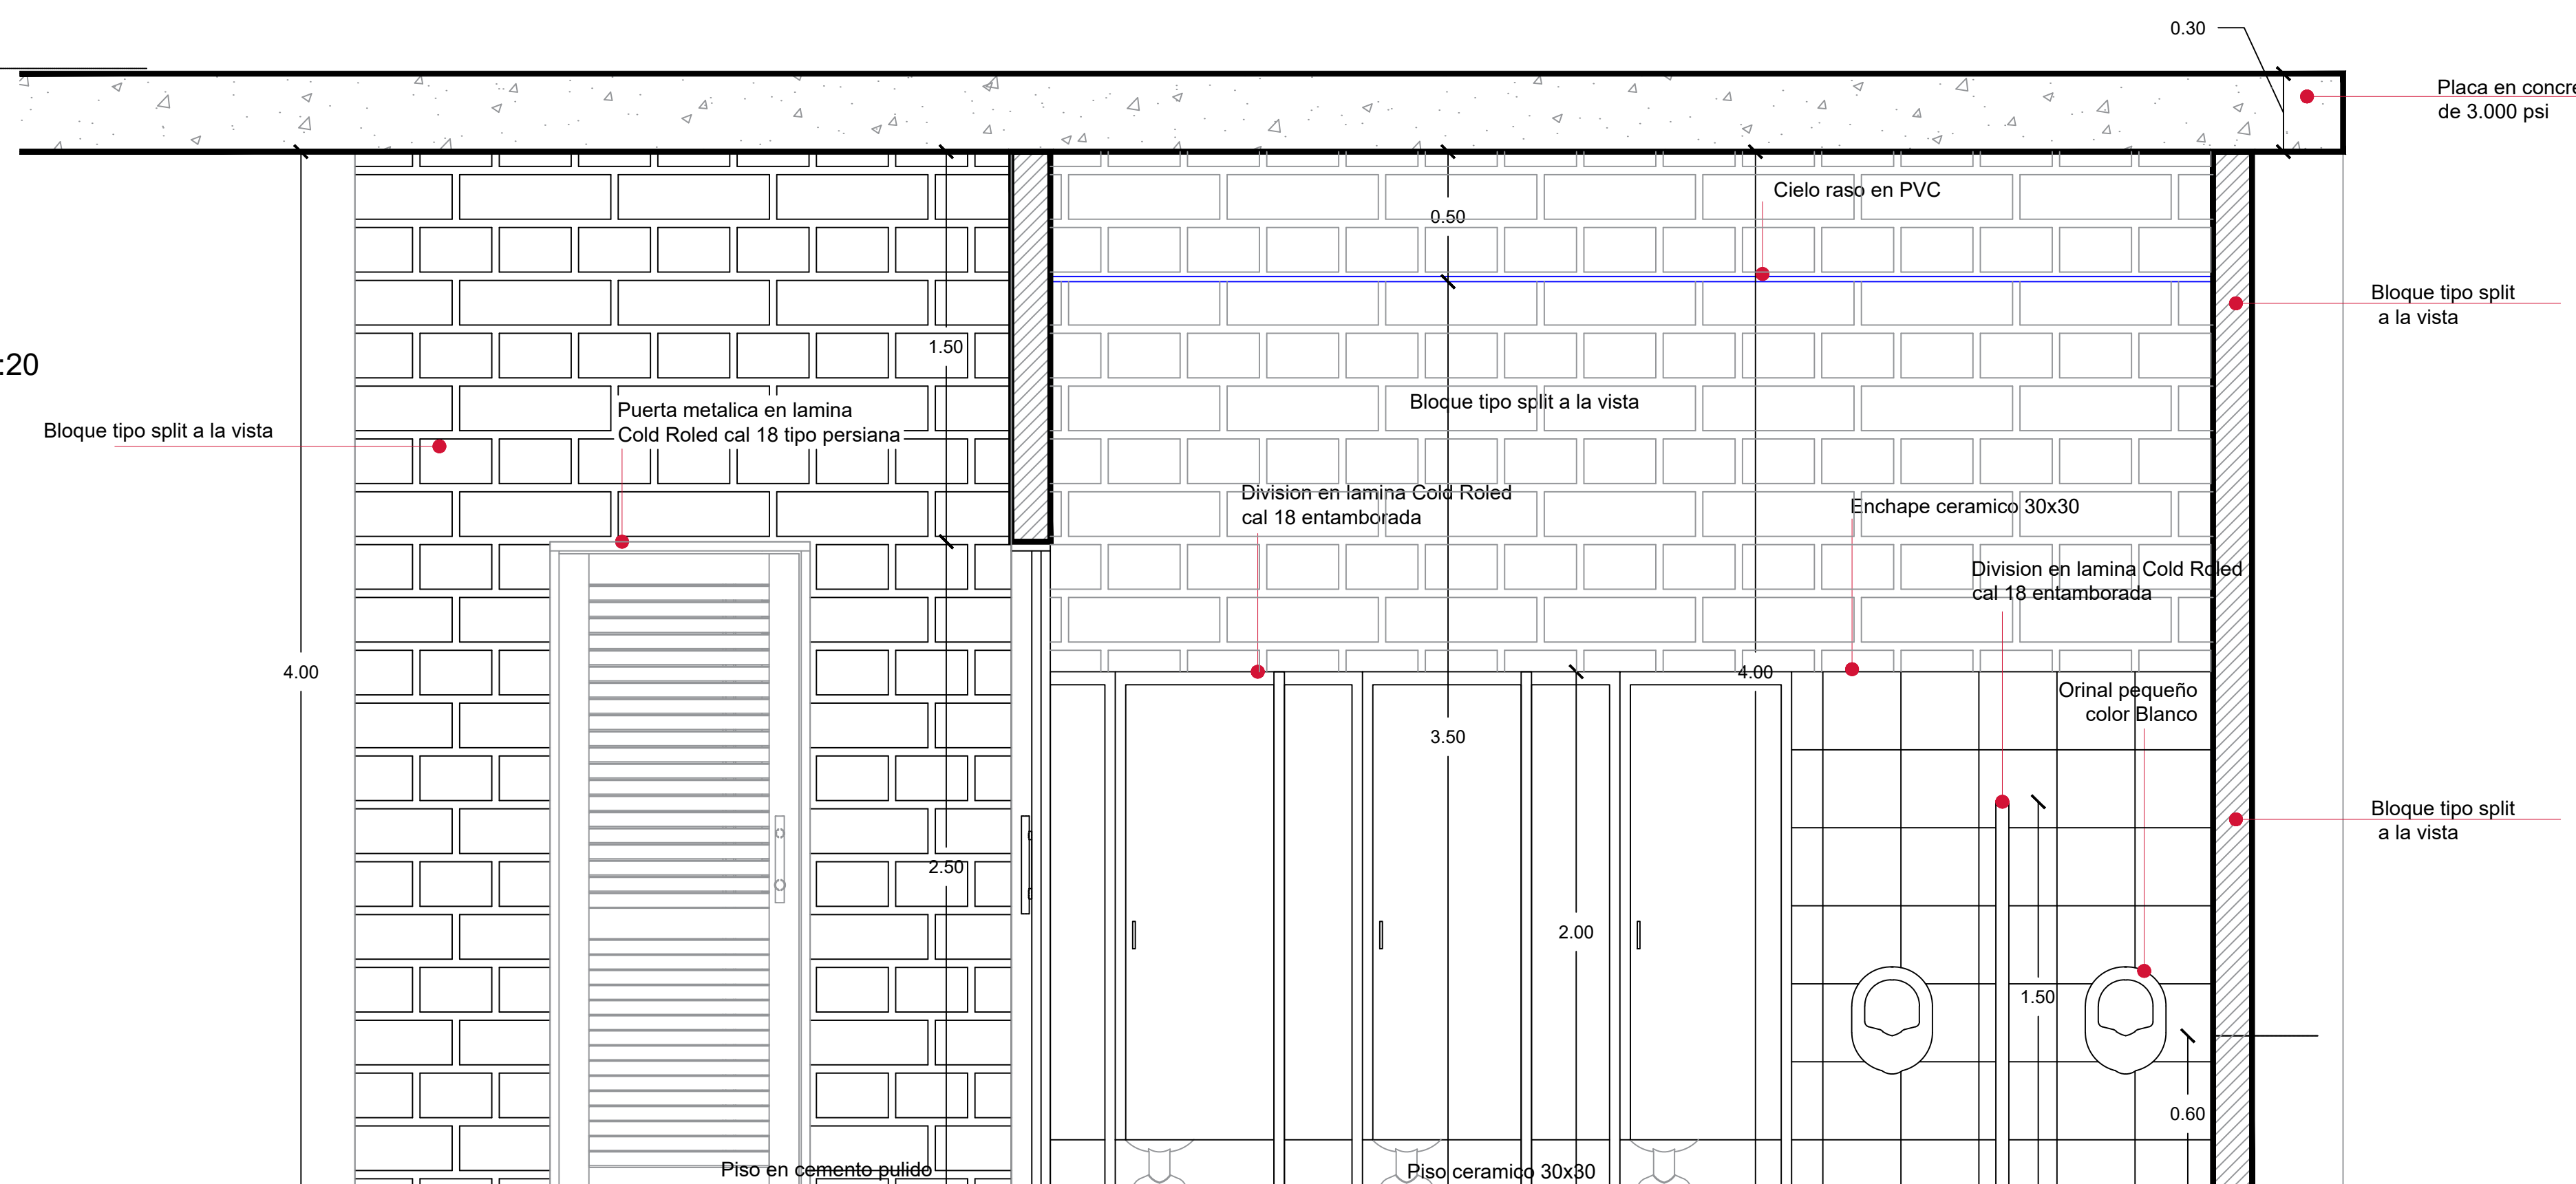

CORTE LONGITUDINAL A-A

ESC. 1:20

PLANTA ARQUITECTÓNICA BAÑOS

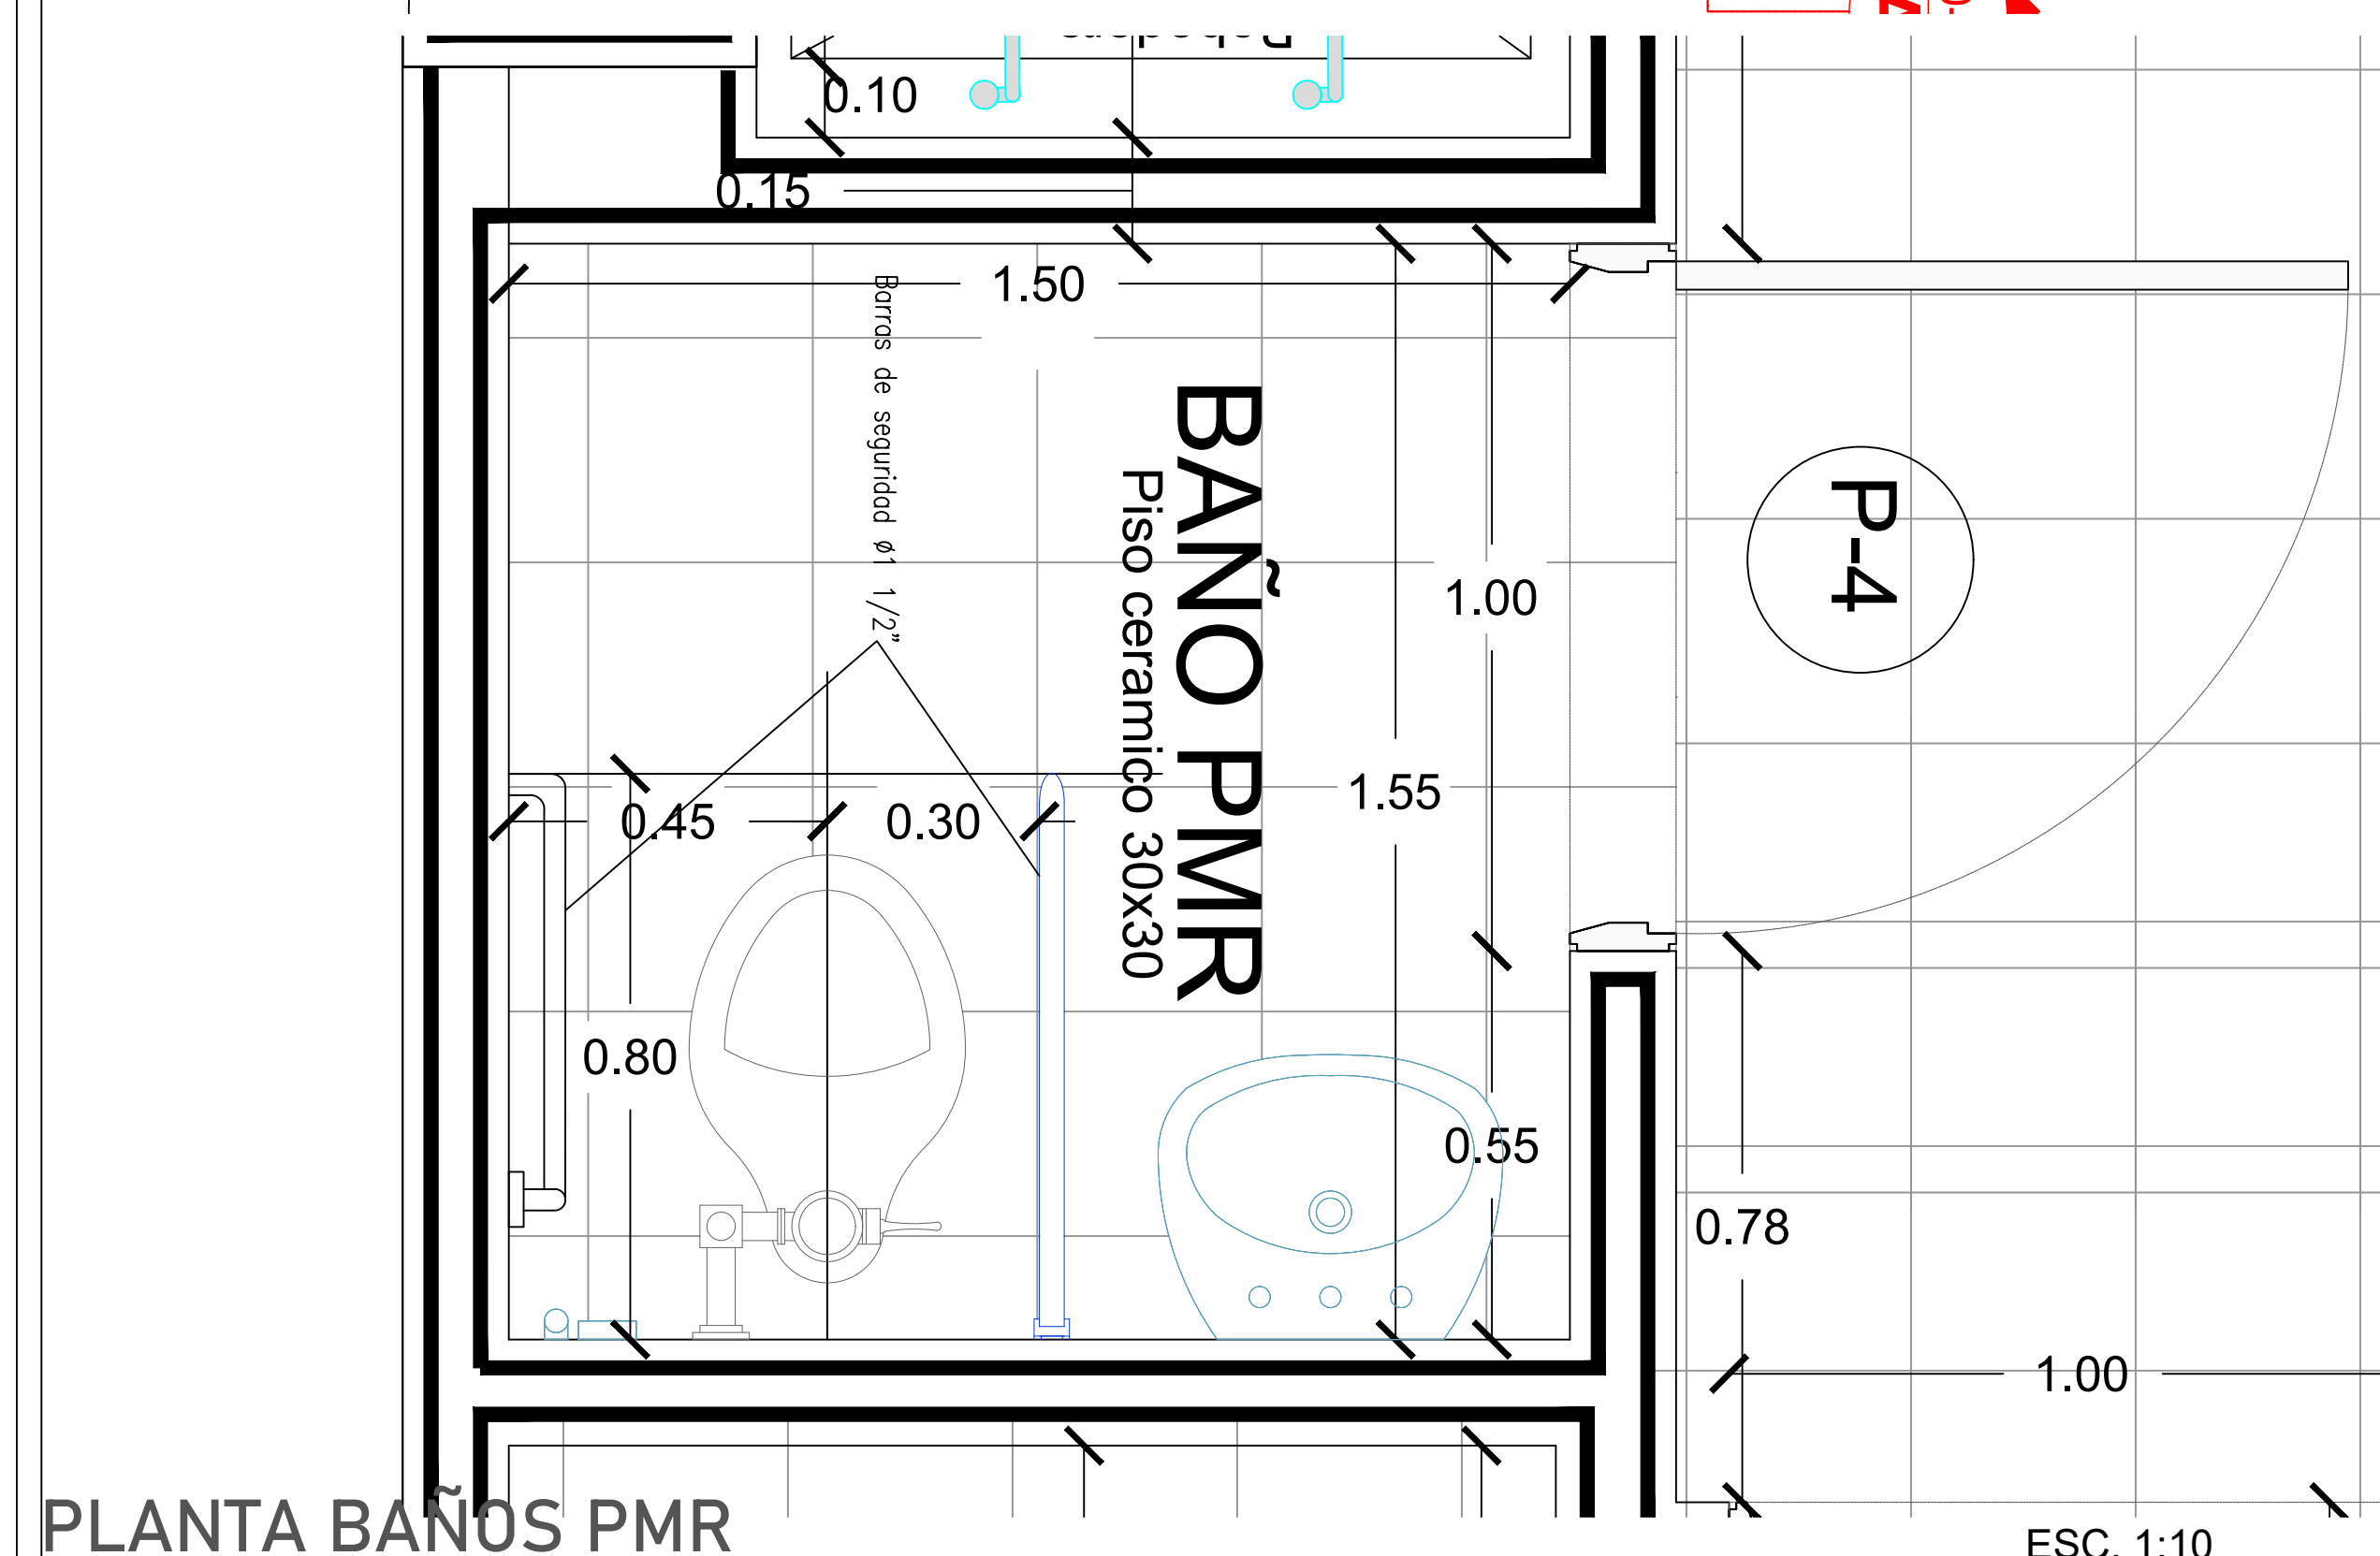

PLANTA BAÑOS PMR

ESC. 1:10



GOBERNACIÓN DEL
CESAR

GOBERNADORA:

ELVIA MILENA SAN JUAN DAVILA

SECRETARIO DE INFRAESTRUCTURA DEPARTAMENTAL

JORGE ARMANDO MAESTRE JARABA

PROYECTO:

**"MEJORAMIENTO DE LA
INFRAESTRUCTURA EDUCATIVA
EN DISTINTOS MUNICIPIOS DEL
DEPARTAMENTO DEL CESAR".**

DESARROLLO DIGITAL DEL PROYECTO:

DISEÑO ARQUITECTONICO:

Maria Alexandra Palmera Castilla

MARIA ALEXANDRA PALMERA CASTILLA
A68682008-1065564617

DISEÑO ESTRUCTURAL:

Naty Rivero

M.P. No. 25202-278944 CND

DISEÑO TOPOGRÁFICO:

Rafael Cuello Carrillo
RAFAEL CUELLO CARRILLO
MP.No. 01-14206
CNPT

DISEÑO ELECTRICO:

Luis Felipe Sánchez Llanos

LUIS FELIPE SÁNCHEZ LLANOS
No. AT205-41653

DISEÑO HIDROSANITARIO Y RCI:

Juan José Onate
JUAN JOSE ONATE
M.P. No. 091037-0661809 CND

CONTIENE :

PLANTAS DETALLE MESON
LABORATORIO DE QUIMICA
INSTITUCIÓN EDUCATIVA
GAMARRA

Vo.Bo. REVISÓ

Vo.Bo. PLANEACIÓN

FECHA:

07/2026

ESCALA:

Indicada

ARCHIVO:

PLANO N°: 06

DE: 07

ARQ-106

