



LOCALIZACIÓN URBANA Escala 1:10.000



LOCALIZACIÓN GENERAL Escala 1:1.000

CUADRO DE AREAS			
DESCRIPCIÓN	CANTIDAD	ÁREA (Mts2)	ÁREA TOTAL
ÁREA TOTAL DEL LOTE		0000,00 MT2	
AULAS DE PRIMARIA	6	66,32 MT2	397,92 MT2
AULAS DE PREESCOLAR	2	40,50 MT2	81,00 MT2
ÁREA DEL COMEDOR	1	81,01 MT2	81,01 MT2
ÁREA DE LA COCINA	1	57,81 MT2	57,81 MT2
SALA DE PROFESORES	1	25,46 MT2	25,46 MT2
BATERIA SANITARIA	2	31,26 MT2	62,52 MT2
BAÑO DOCENTES	1	13,91 MT2	13,91 MT2
AREAS DE ASEO	4	10,47 MT2	41,88 MT2
AREAS DE ESCALERAS	2	23,25 MT2	46,50 MT2
ÁREA TOTAL CONSTRUIDA			808,01 MT2
ÁREA URBANISMO			369,69 MT2



GOVERNACIÓN DEL
CESAR

GOBERNADORA:

ELVIA MILENA SAN JUAN DAVILA

SECRETARIO DE INFRAESTRUCTURA DEPARTAMENTAL

JORGE ARMANDO MAESTRE JARABA

PROYECTO:

**"MEJORAMIENTO DE LA
INFRAESTRUCTURA EDUCATIVA
EN DISTINTOS MUNICIPIOS DEL
DEPARTAMENTO DEL CESAR".**

DESARROLLO DIGITAL DEL PROYECTO:

DISEÑO ARQUITECTONICO:

Maria Alexandra Palmera Castilla

MARIA ALEXANDRA PALMERA CASTILLA
A68682008-1065564617

DISEÑO ESTRUCTURAL:

Naty R. Rivera

NATY RIVERO
M.P. No. 25202-278944 CND

DISEÑO TOPOGRÁFICO:

Rafael Cuello Carrillo

RAFAEL CUELLO CARRILLO
MP. No. 01-14206
CNPT

DISEÑO ELECTRICO:

Luis Felipe Sánchez Llanos

LUIS FELIPE SÁNCHEZ LLANOS
No. AT205-41653.

DISEÑO HIDROSANITARIO Y RCI:

Juan Jose Onate

JUAN JOSE ONATE
M.P. No. 091037-0661809 CND

CONTIENE :

PLANTAS ARQUITECTÓNICAS
INSTITUCIÓN EDUCATIVA SAN
JUAN BOSCO DE PAILITAS

Vo.Bo. REVISÓ

Vo.Bo. PLANEACIÓN

FECHA:

07/2026

ESCALA:


Indicada

ARCHIVO:

PLANO N°: 01

DE: 07

LOC-101

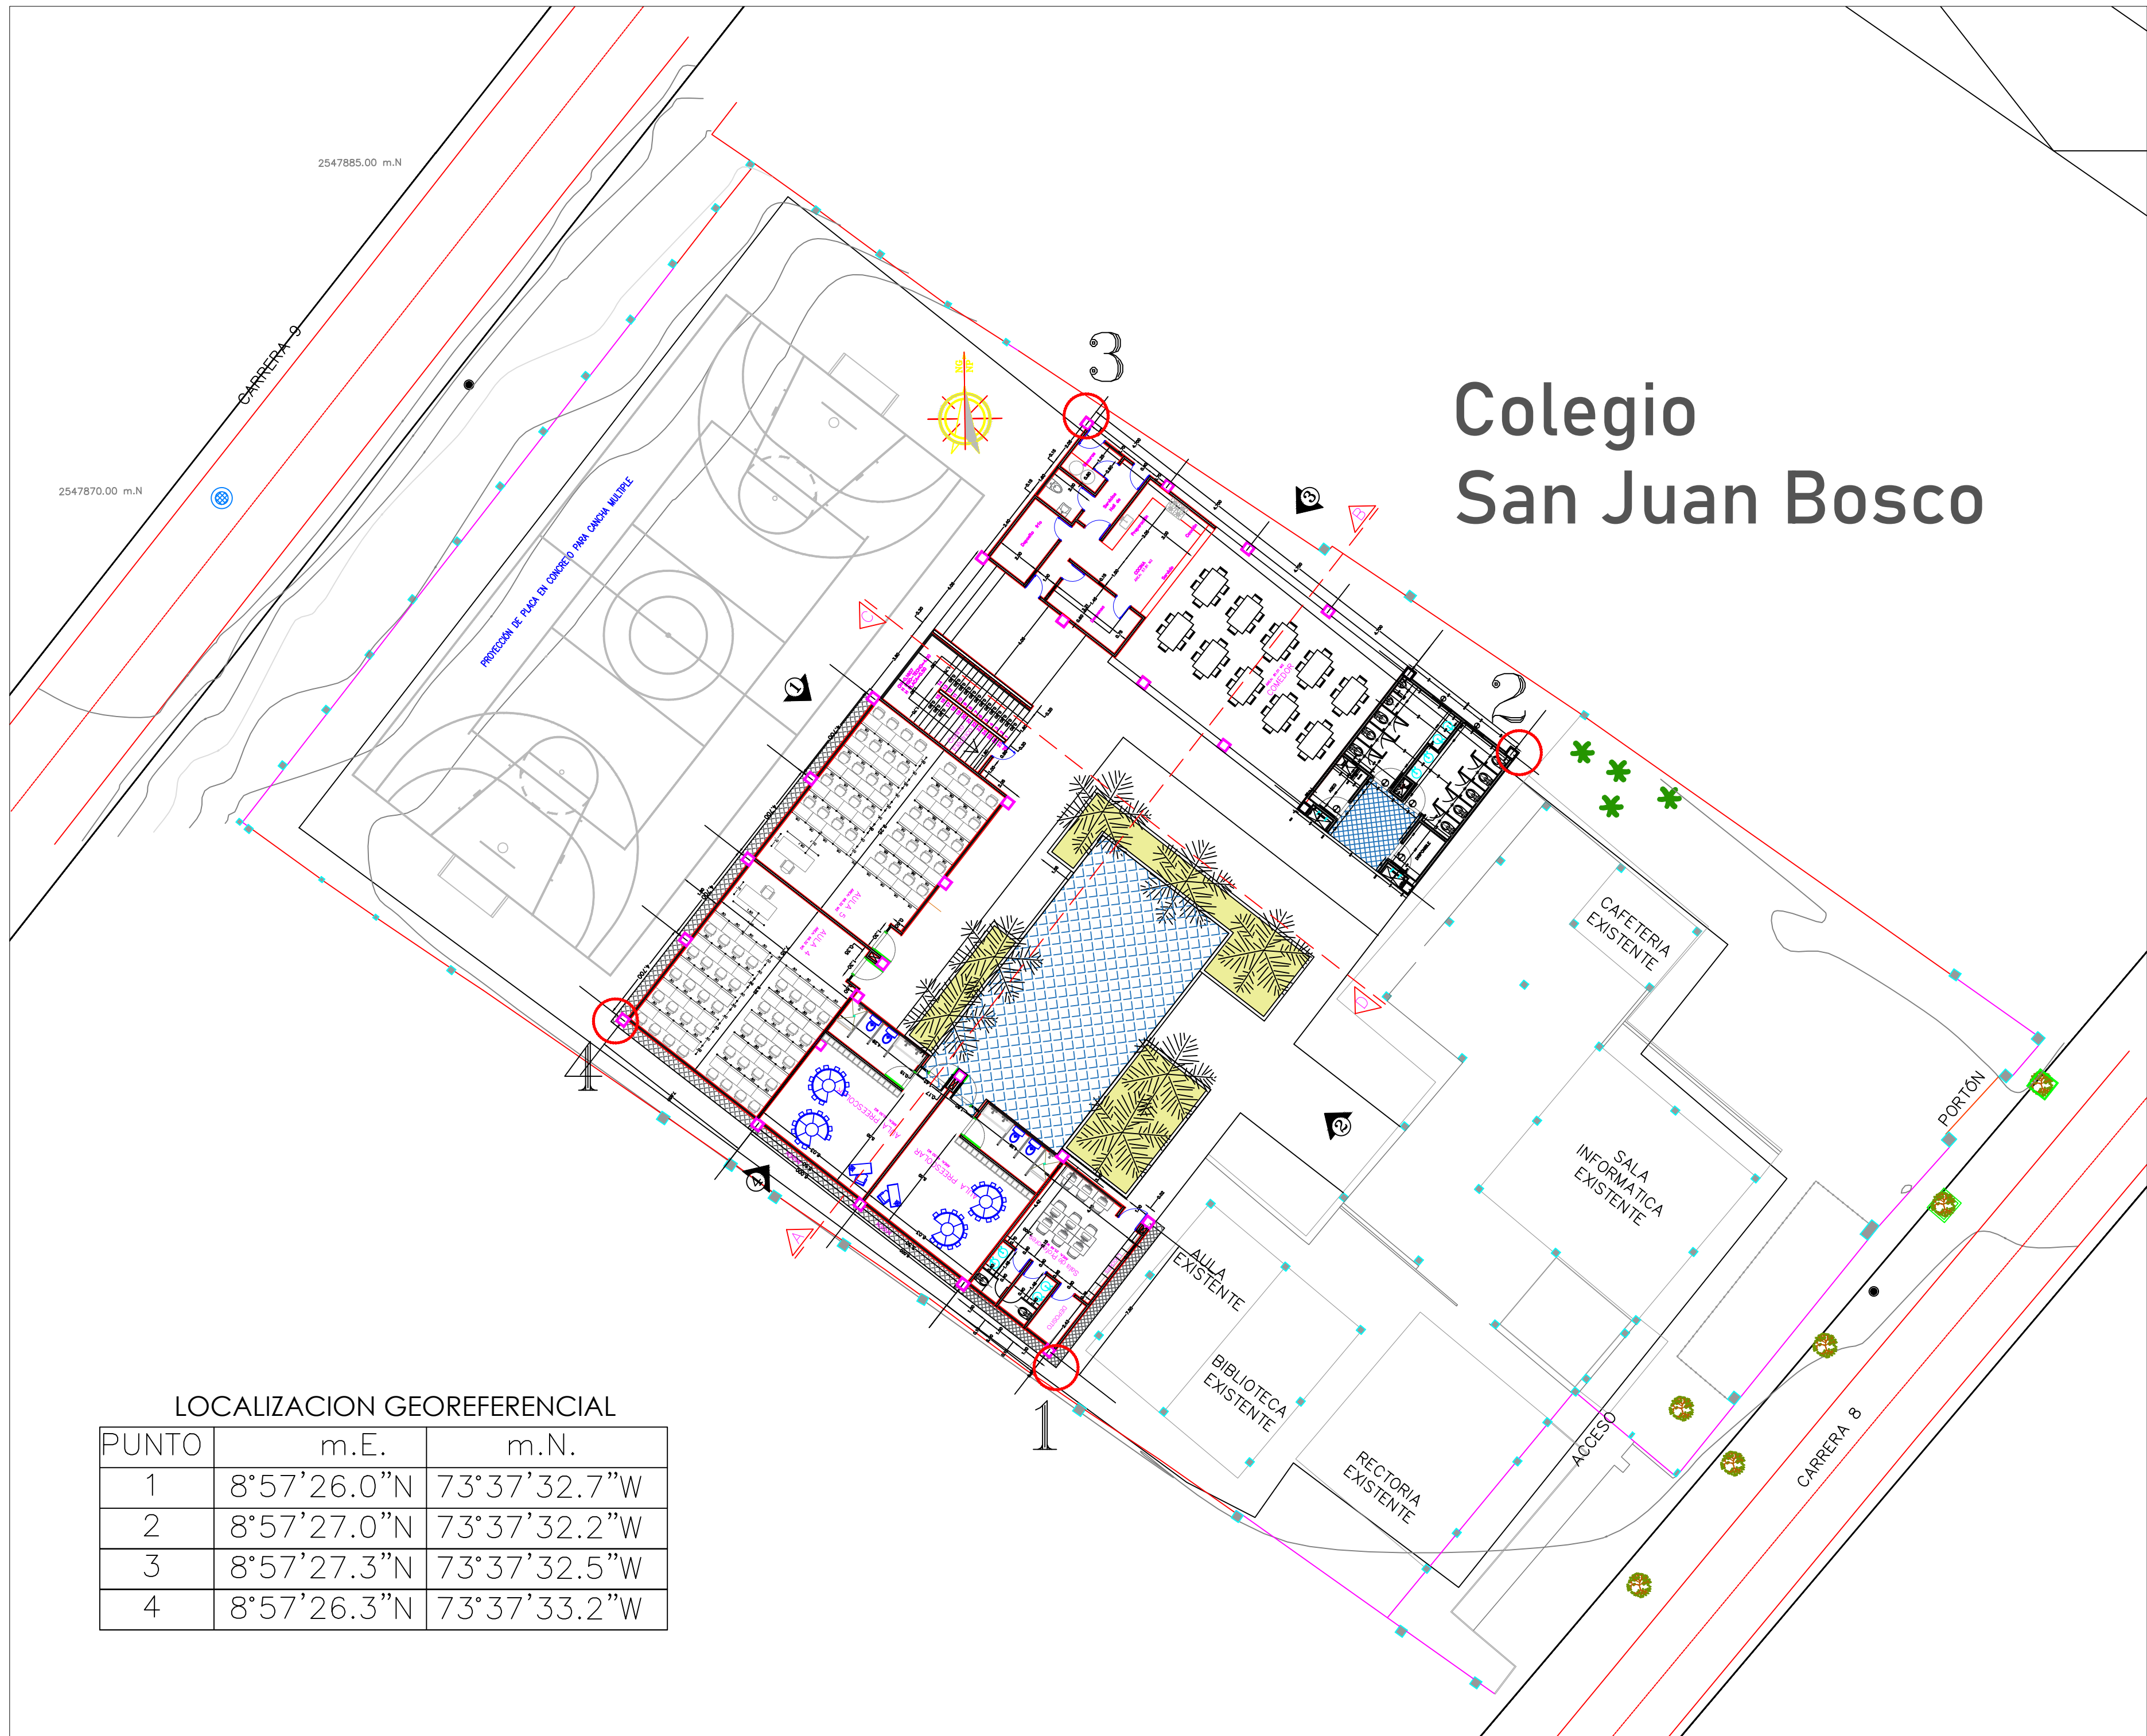


IMPLANTACIÓN - PLANTA DEL 1ER PISO


Escala 1:200

INSTITUCIÓN EDUCATIVA SAN JUAN BOSCO DE PAILITAS

1

PERSPECTIVA

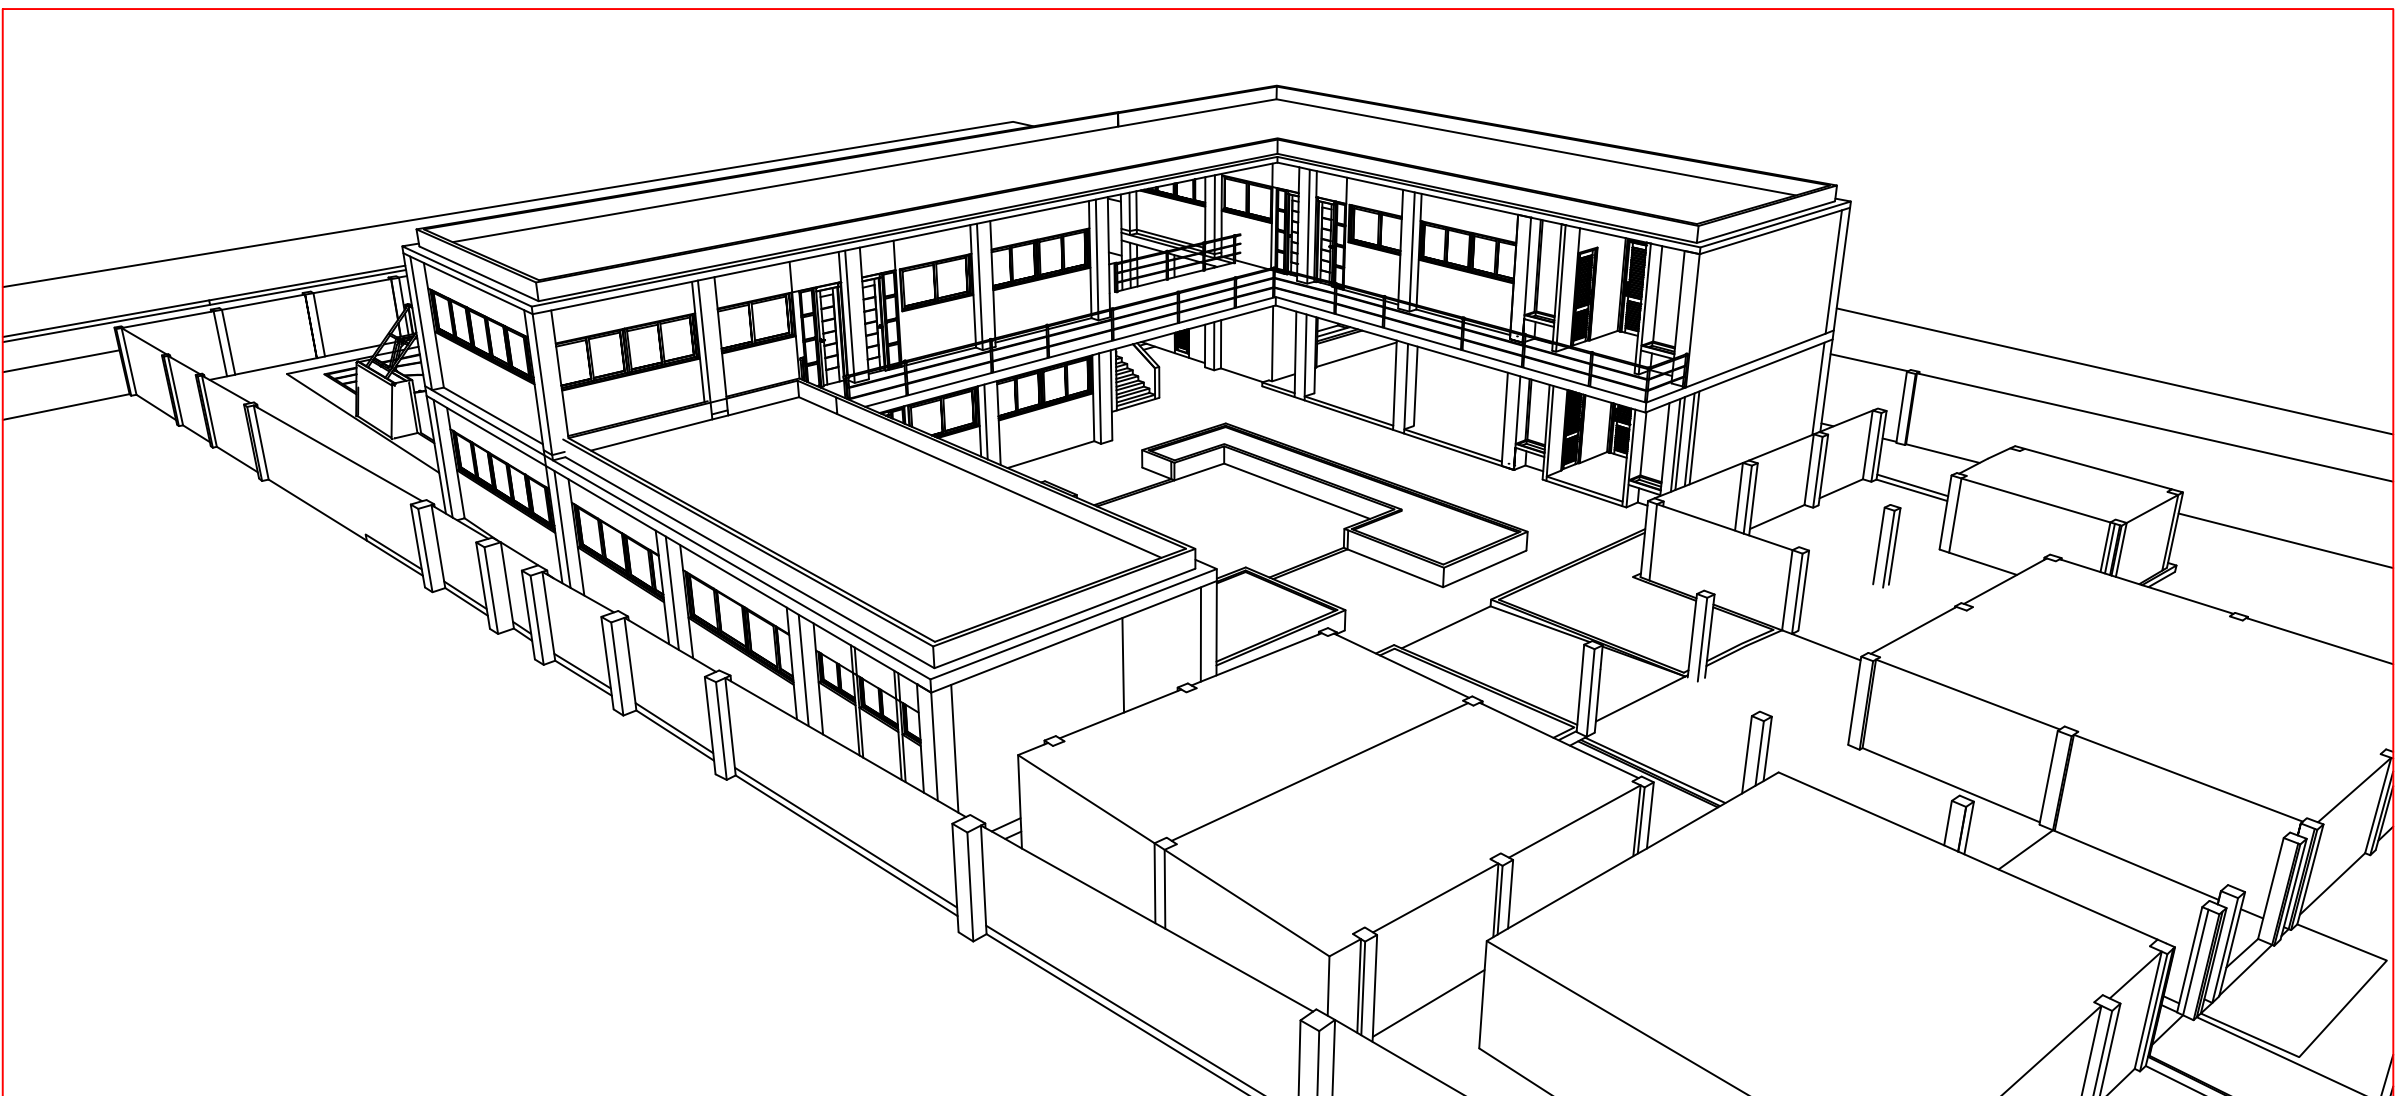


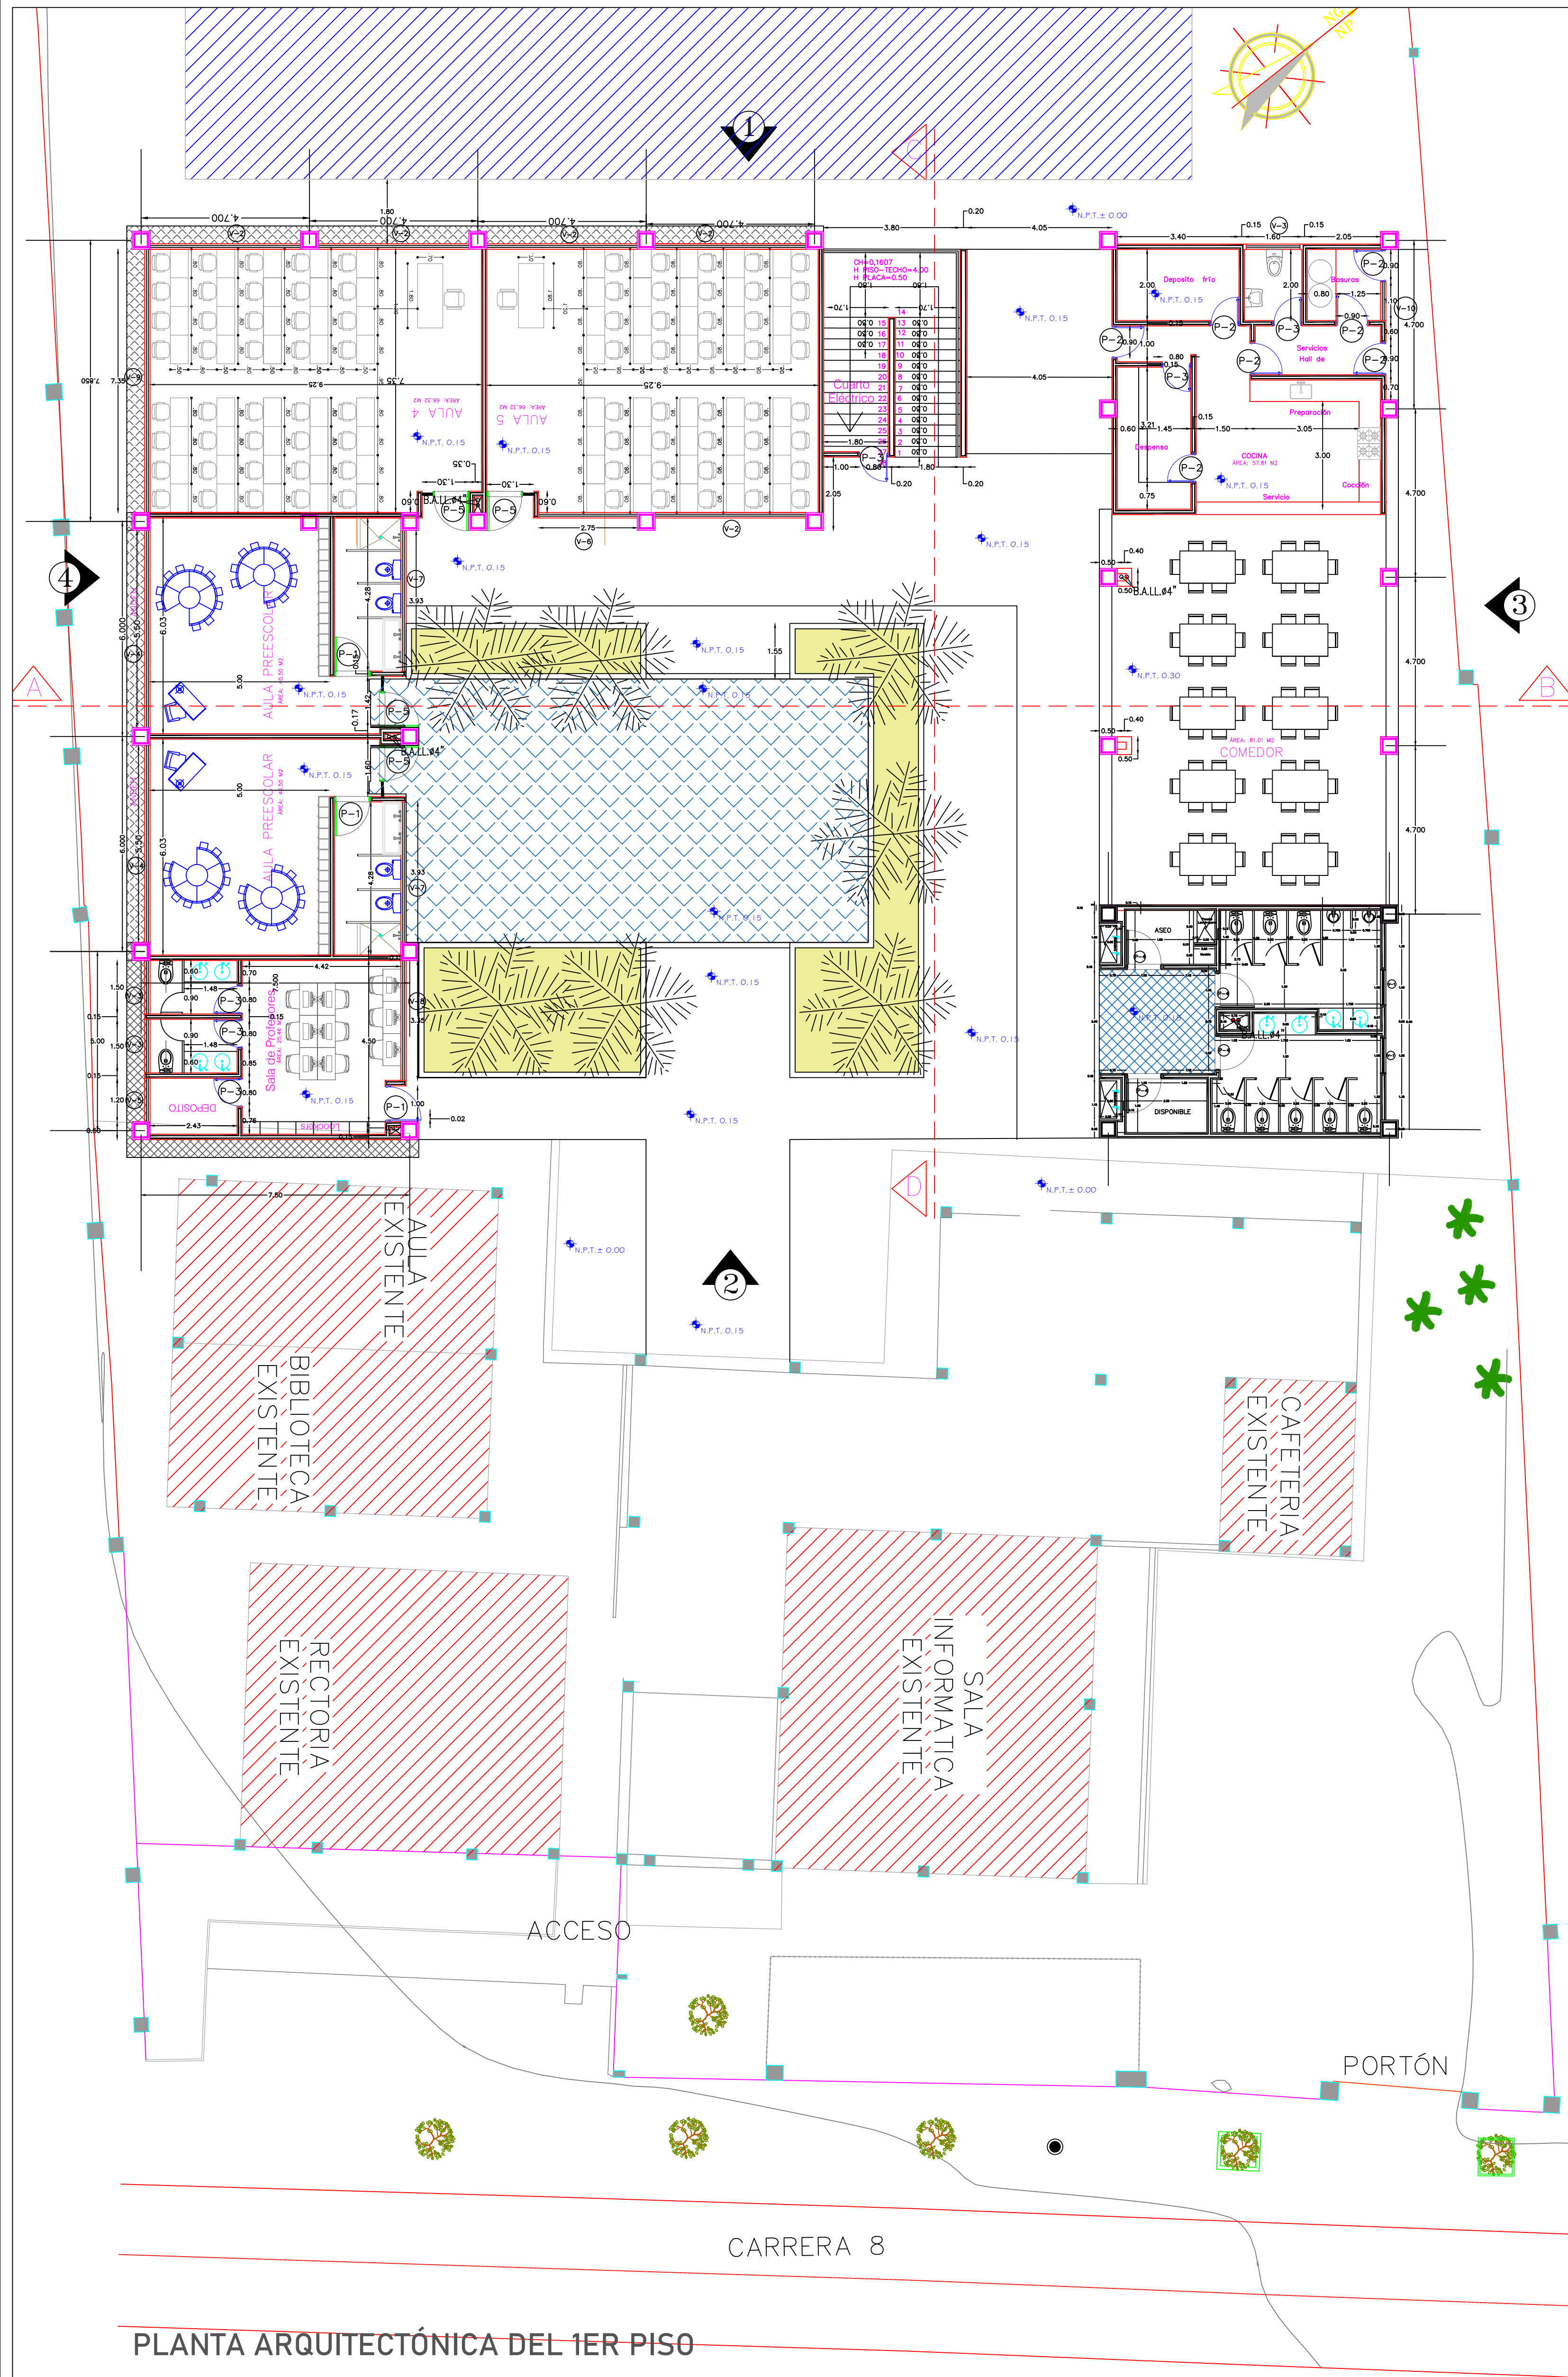

PLANTA ARQUITECTÓNICA DEL 1ER PISO

PLANTAS ARQUITECTÓNICAS - INSTITUCIÓN EDUCATIVA SAN JUAN BOSCO DE PAILITAS

1 : 100

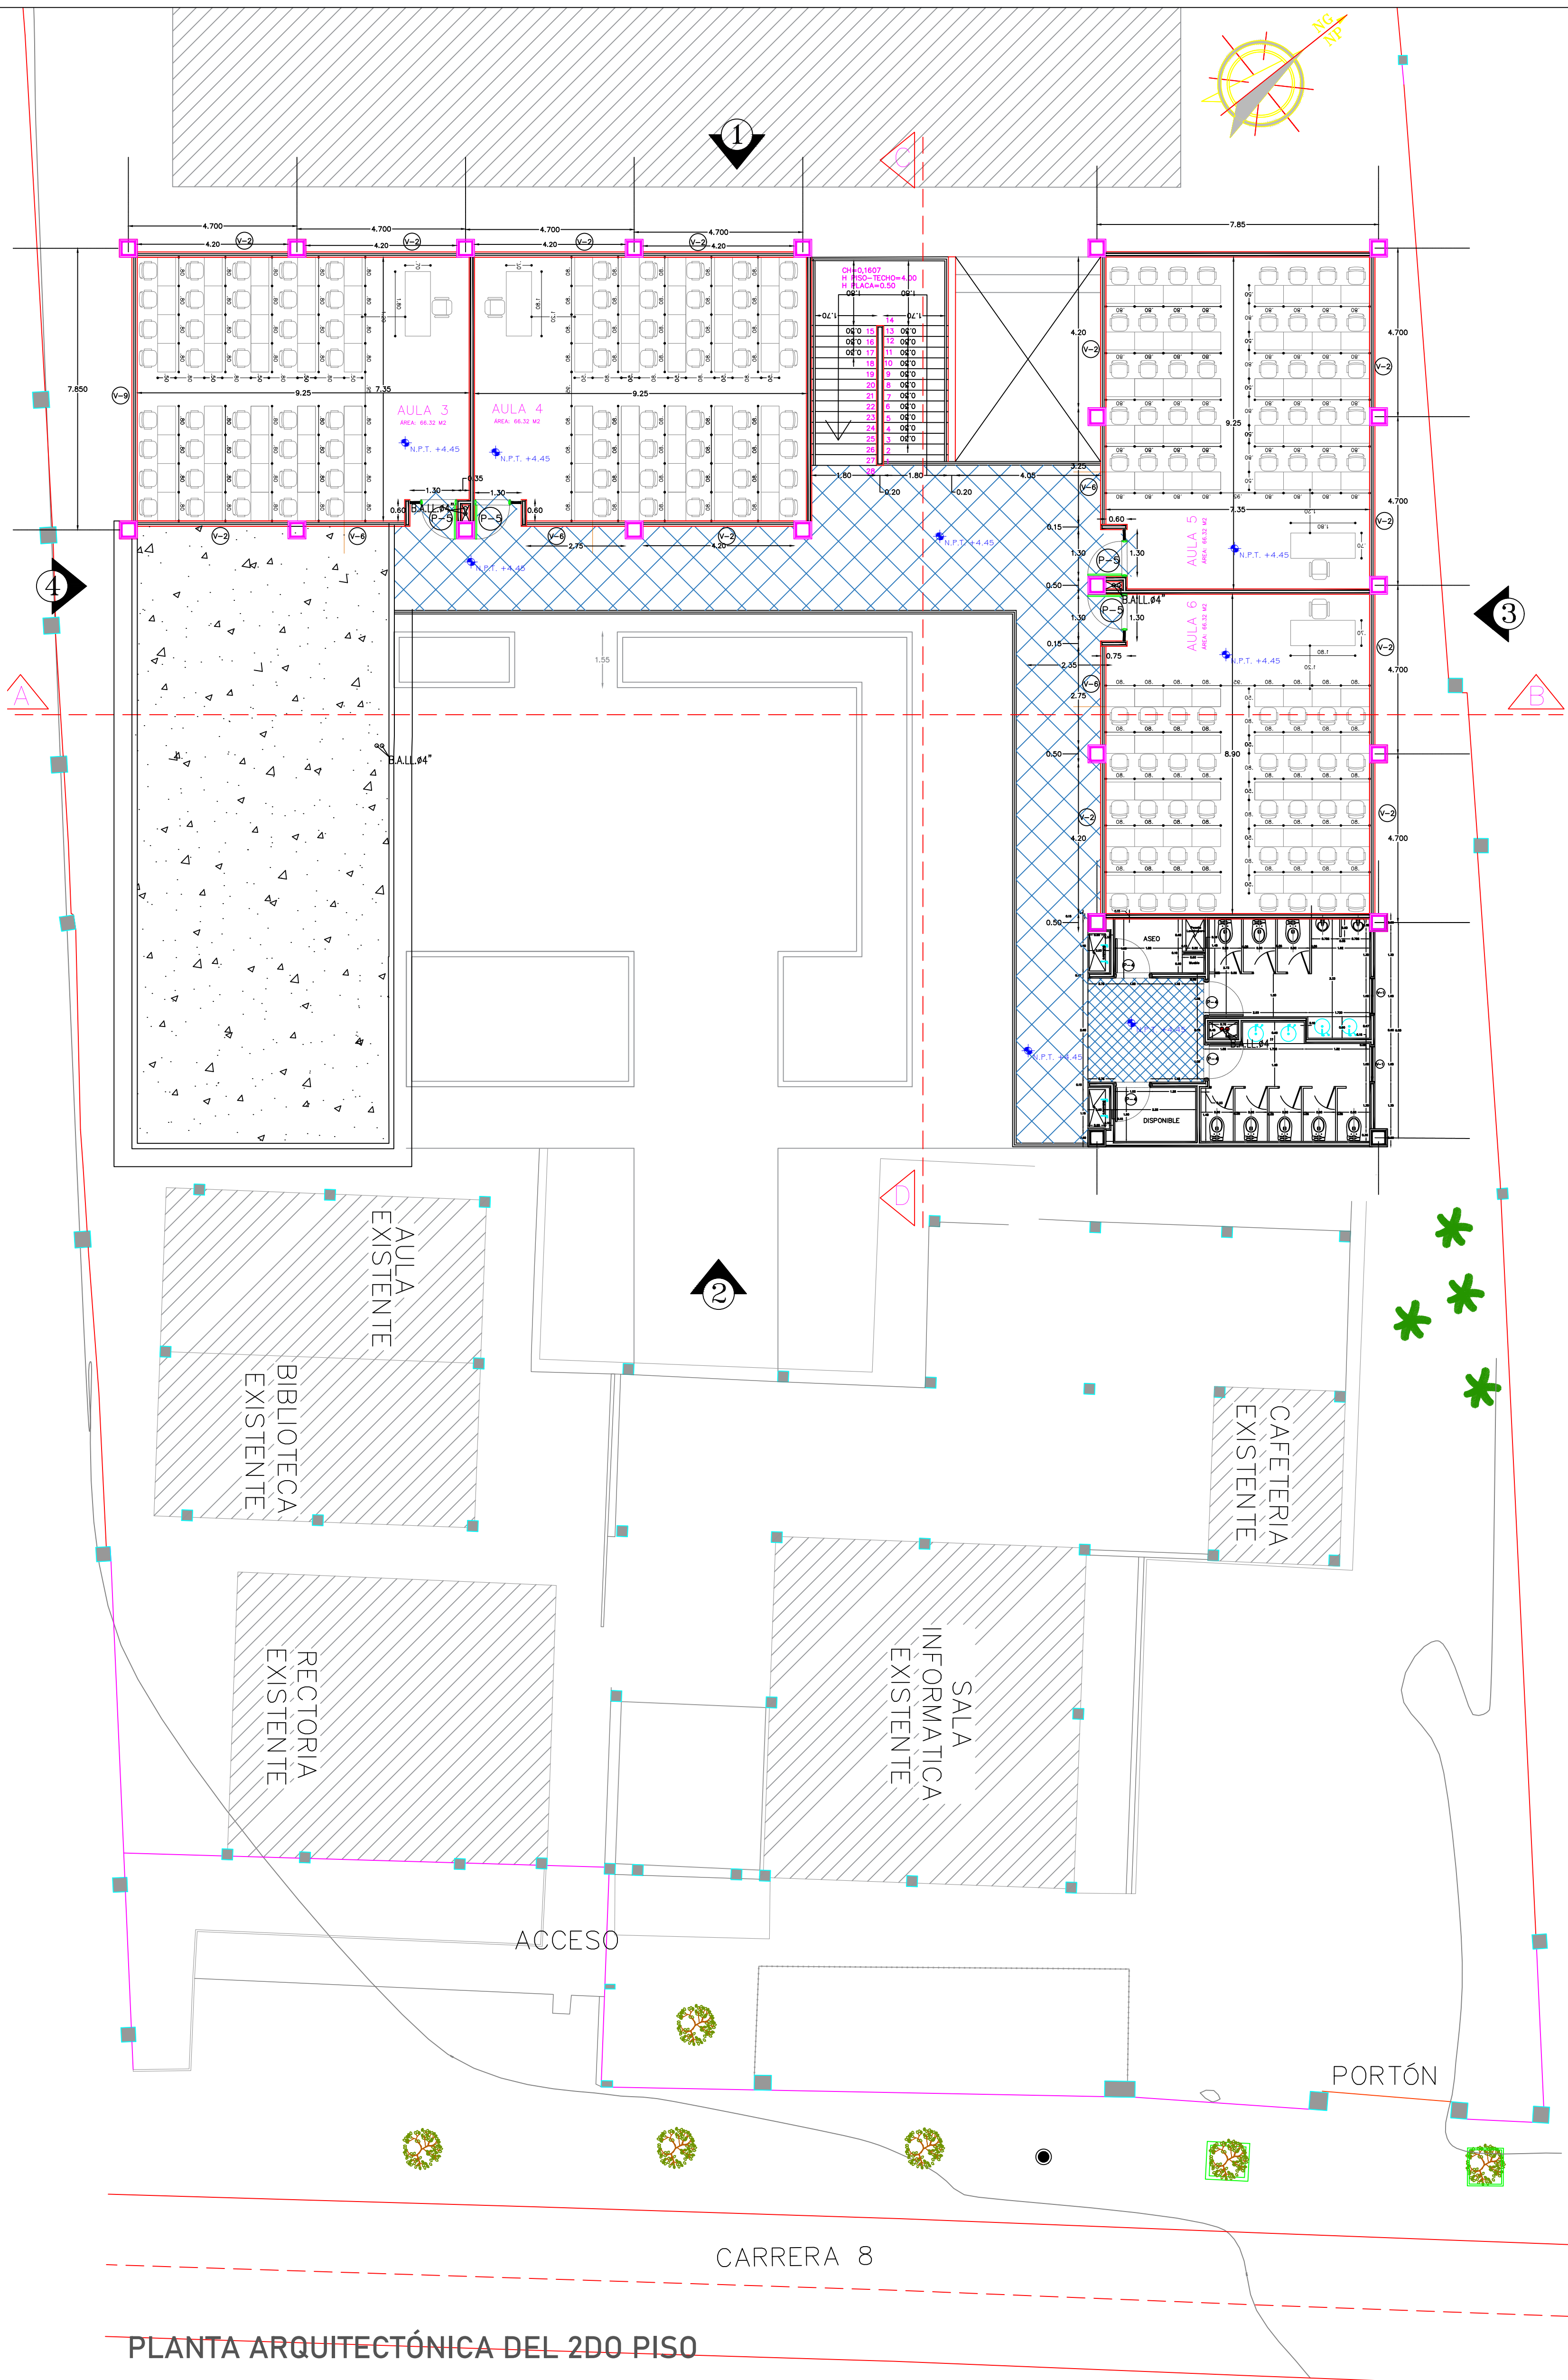

PLANTA ARQUITECTÓNICA DEL 2DO PISO



GOVERNACIÓN DEL
CESAR

GOBERNADORA:

ELVIA MILENA SAN JUAN DAVILA

SECRETARIO DE INFRAESTRUCTURA DEPARTAMENTAL

JORGE ARMANDO MAESTRE JARABA

PROYECTO:

**"MEJORAMIENTO DE LA
INFRAESTRUCTURA EDUCATIVA
EN DISTINTOS MUNICIPIOS DEL
DEPARTAMENTO DEL CESAR".**

DESARROLLO DIGITAL DEL PROYECTO:

DISEÑO ARQUITECTÓNICO:

Maria Alexandra Palmera Castilla

MARIA ALEXANDRA PALMERA CASTILLA
A68682008-1065564617

DISEÑO ESTRUCTURAL:

Naty Rivero

NATY RIVERO
M.P. No. 25202-278944 CND

DISEÑO TOPOGRÁFICO:

Rafael Cuello Carrillo

RAFAEL CUELLO CARRILLO
MP. No. 01-14206
CNPT

DISEÑO ELÉCTRICO:

Luis Felipe Sánchez Llanos

LUIS FELIPE SÁNCHEZ LLANOS
No. AT205-41653.

DISEÑO HIDROSANITARIO Y RCI:

Juan José Onate

JUAN JOSÉ ONATE
M.P. No. 091037-0661809 CND

CONTIENE :

PLANTAS ARQUITECTÓNICAS
INSTITUCIÓN EDUCATIVA SAN
JUAN BOSCO DE PAILITAS

Vo.Bo. REVISÓ

Vo.Bo. PLANEACIÓN

FECHA:

07/2026

ESCALA:


Indicada

ARCHIVO:


PLANO N°: 02

DE: 07


ARQ-101

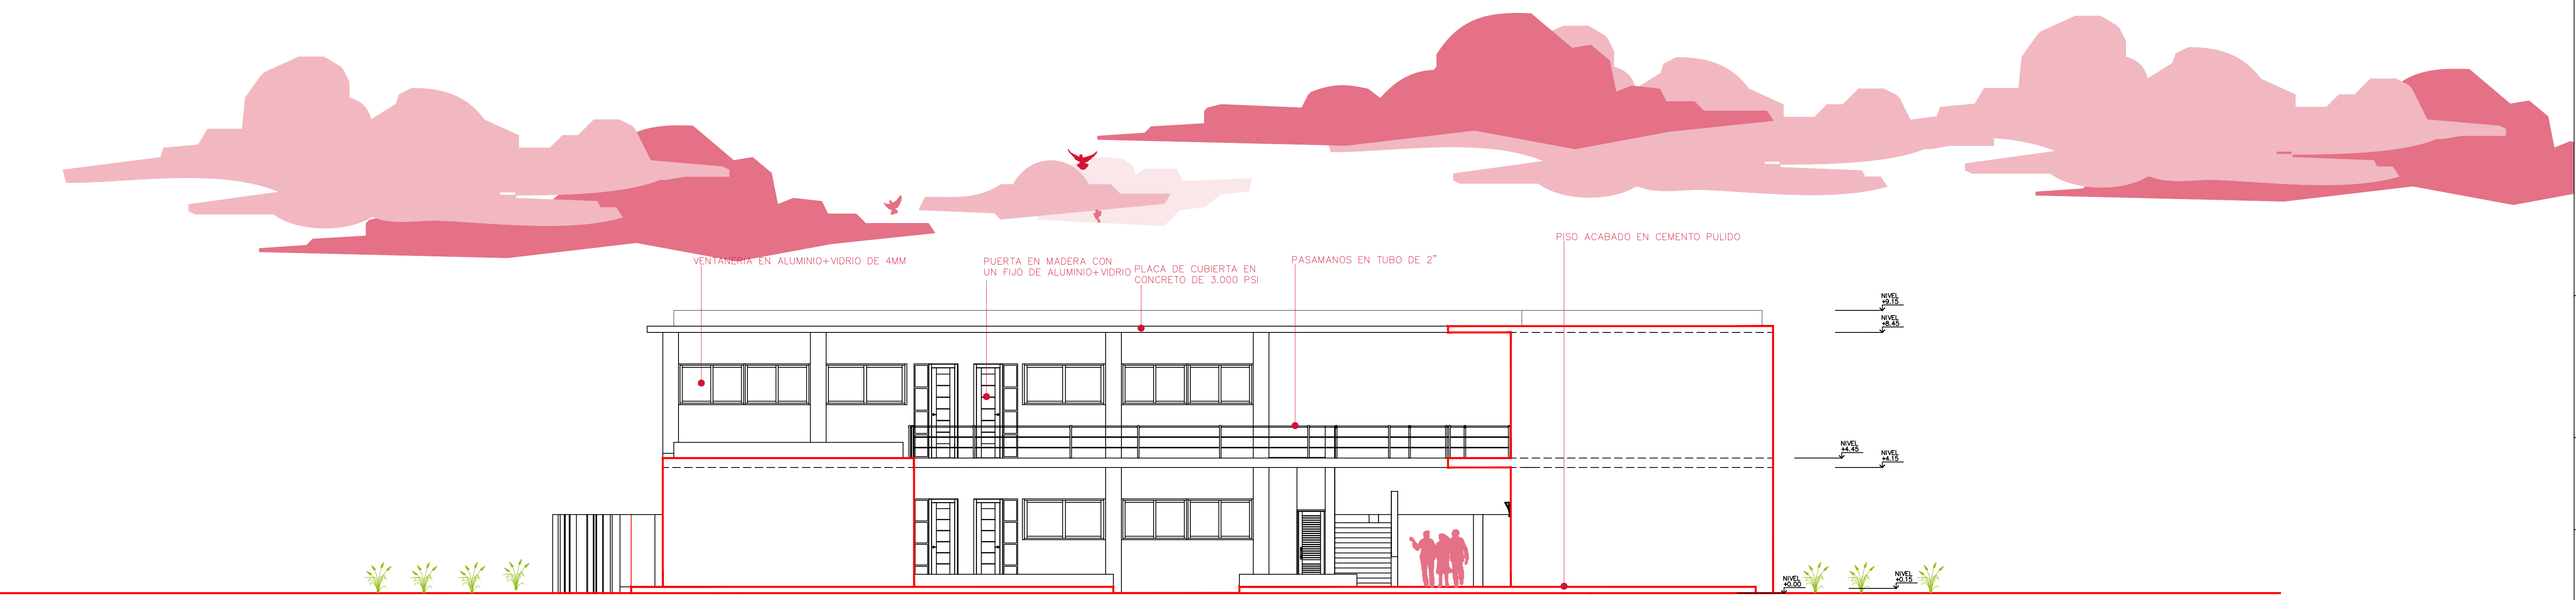

FACHADA 2

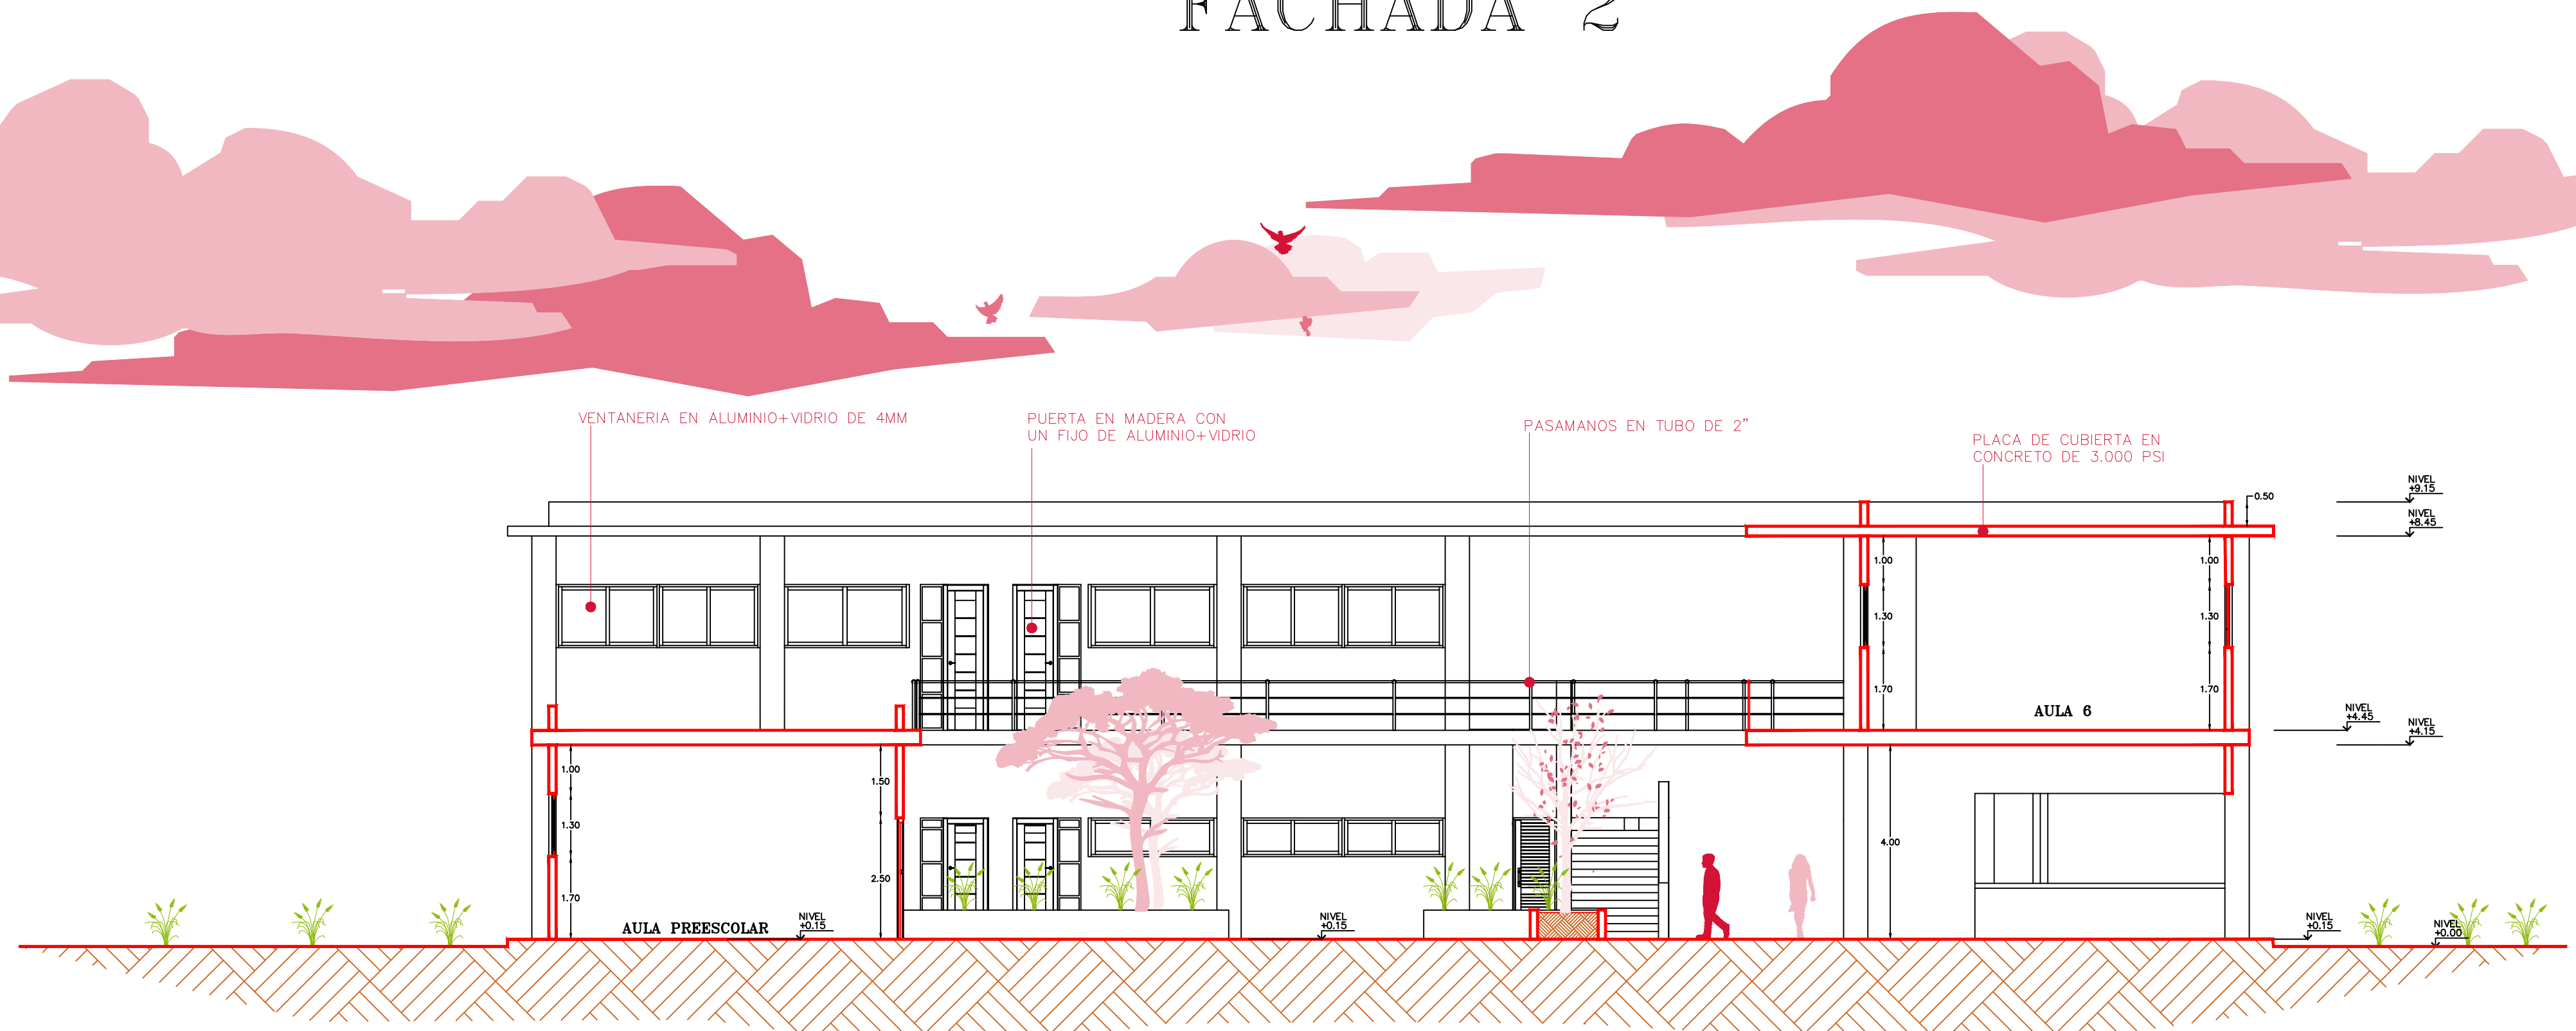

CORTE A-B

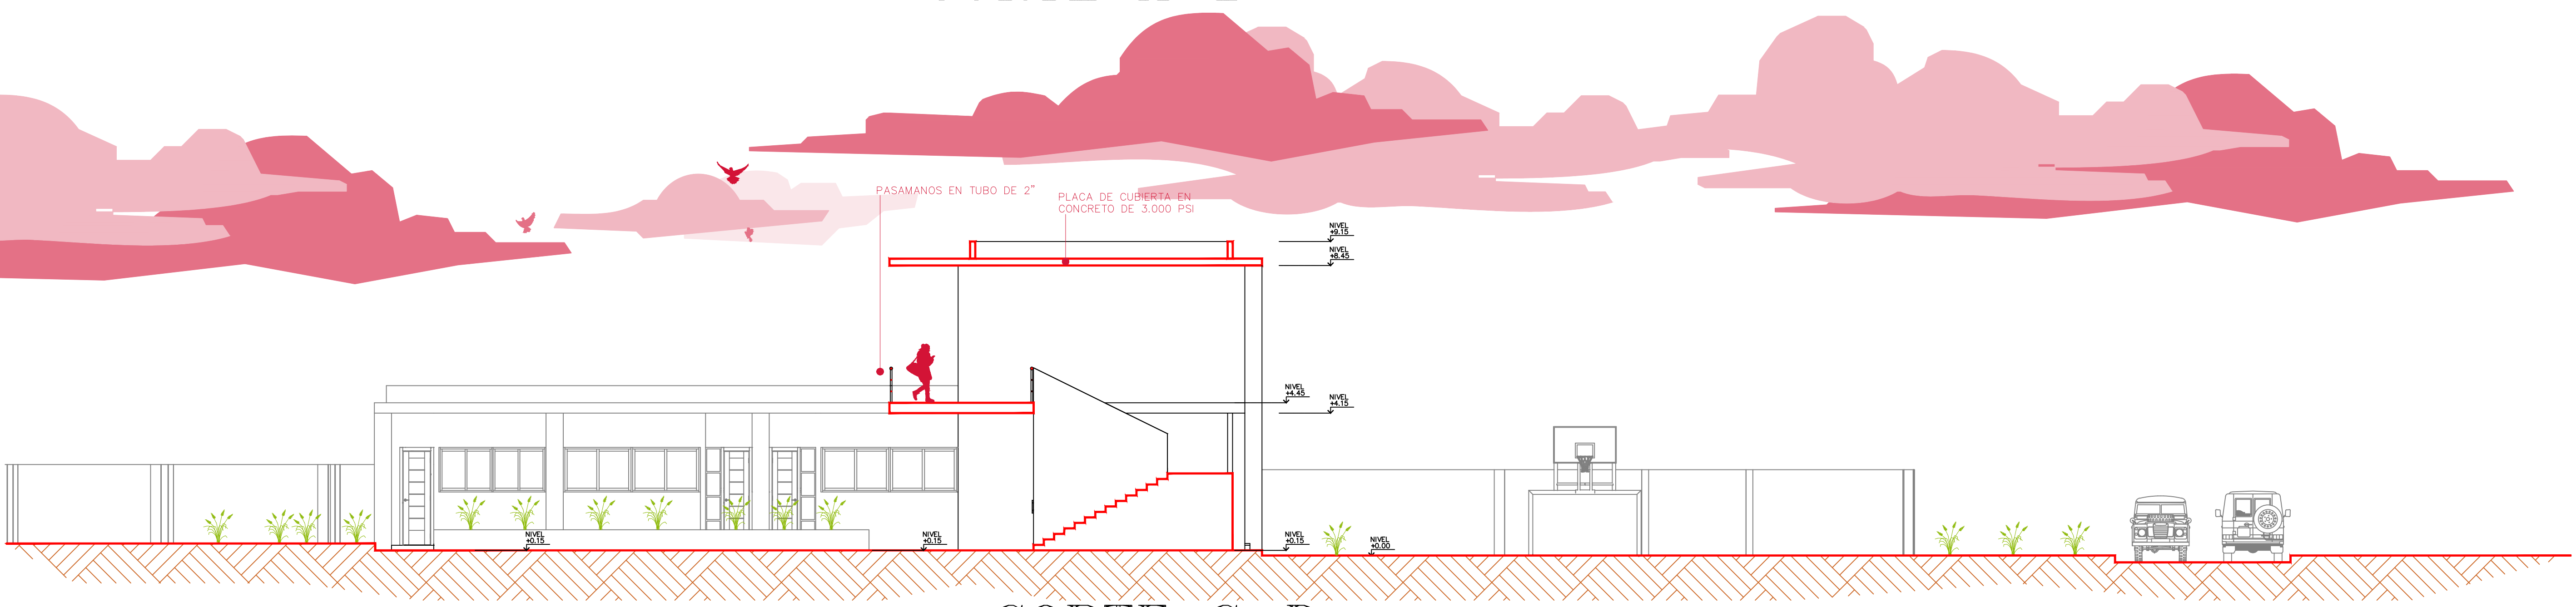

CORTE C-D



GOBERNACIÓN DEL
CESAR

GOBERNADORA:

 
ELVIA MILENA SAN JUAN DAVILA

SECRETARIO DE INFRAESTRUCTURA DEPARTAMENTAL

JORGE ARMANDO MAESTRE JARABA


PROYECTO:
**"MEJORAMIENTO DE LA
INFRAESTRUCTURA EDUCATIVA
EN DISTINTOS MUNICIPIOS DEL
DEPARTAMENTO DEL CESAR".**

DESARROLLO DIGITAL DEL PROYECTO:

DISEÑO ARQUITECTONICO:

MARIA ALEXANDRA PALMERA CASTILLA
A68682008-1065564617

 
DISEÑO ESTRUCTURAL:

NATY RIVERO
M.P. No. 25202-276944 CND

DISEÑO TOPOGRÁFICO:

RAFAEL CUELLO CARRILLO
MP.No. 01-14206
CNDT

DISEÑO ELECTRICO:

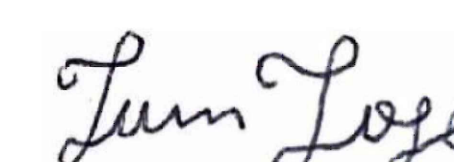LUIS FELIPE SÁNCHEZ LLANOS
No. AT205-41653.

DISEÑO HIDROSANITARIO Y RCI:

JUAN JOSE OÑATE
M.P.No. 091037-0661809 CND

CONTIENE :

FACHADA - CORTES
INSTITUCIÓN EDUCATIVA SAN
JUAN BOSCO DE PAILITAS

Vo.Bo. REVISÓ

Vo.Bo. PLANEACIÓN

FECHA:
07/2026

ESCALA:
Indicada

ARCHIVO:

PLANO N°: 03
DE: 07

ARQ-102



GOBERNACIÓN DEL
CESAR

GOBERNADORA:

ELVIA MILENA SAN JUAN DAVILA

SECRETARIO DE INFRAESTRUCTURA DEPARTAMENTAL

JORGE ARMANDO MAESTRE JARABA

PROYECTO:

**"MEJORAMIENTO DE LA
INFRAESTRUCTURA EDUCATIVA
EN DISTINTOS MUNICIPIOS DEL
DEPARTAMENTO DEL CESAR".**

DESARROLLO DIGITAL DEL PROYECTO:

DISEÑO ARQUITECTONICO:

Maria Alexandra Palmera Castilla

MARIA ALEXANDRA PALMERA CASTILLA
A68682008-1065564617

DISEÑO ESTRUCTURAL:

Naty Rivero
NATY RIVERO
M.P. No. 25202-278944 CND

DISEÑO TOPOGRÁFICO:

Rafael Cuello Carrillo
RAFAEL CUELLO CARRILLO
MP.No. 01-14206
CNPT

DISEÑO ELECTRICO:

Luis Felipe Sánchez Llanos

LUIS FELIPE SÁNCHEZ LLANOS
No. AT205-41653.

DISEÑO HIDROSANITARIO Y RCI:

Juan Jose Onate
JUAN JOSE OÑATE
M.P.No. 091037-0661809 CND

CONTIENE :

FACHADAS
INSTITUCIÓN EDUCATIVA SAN
JUAN BOSCO DE PAILITAS

Vo.Bo. REVISÓ

Vo.Bo. PLANEACIÓN

FECHA:

07/2026

ESCALA:

Indicada

ARCHIVO:


PLANO N°: 04

DE: 07


ARQ-103






FACHADA 3


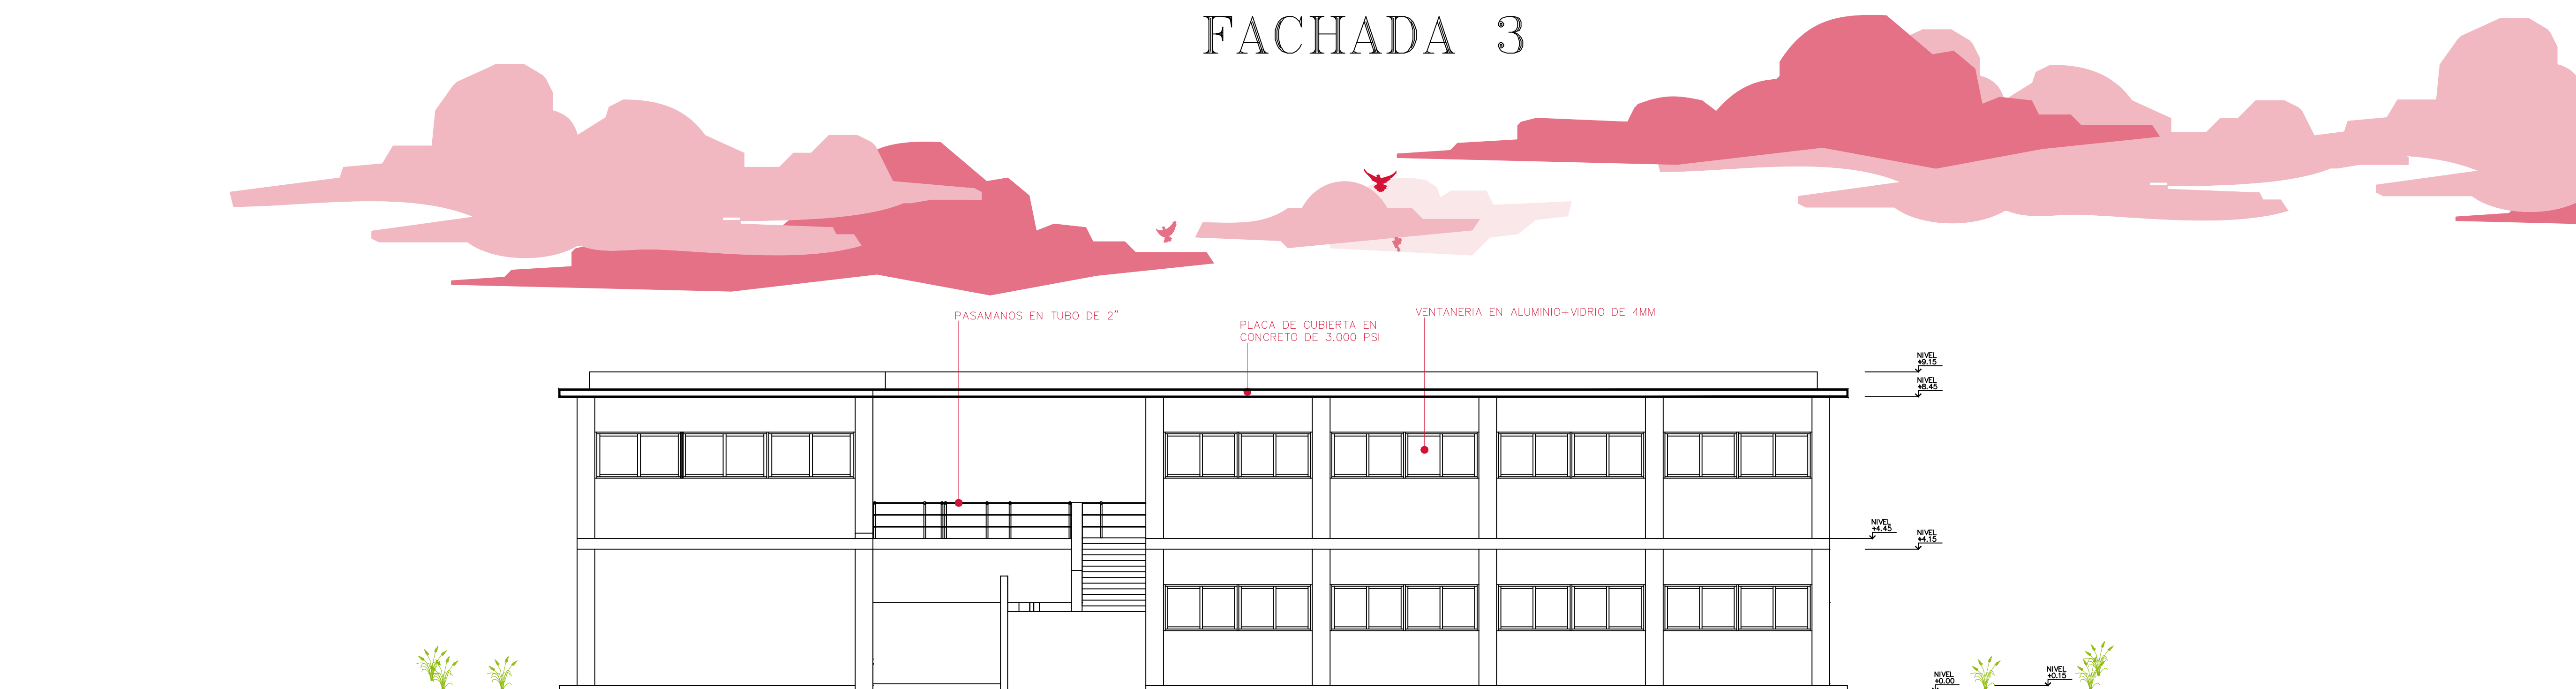




FACHADA 1


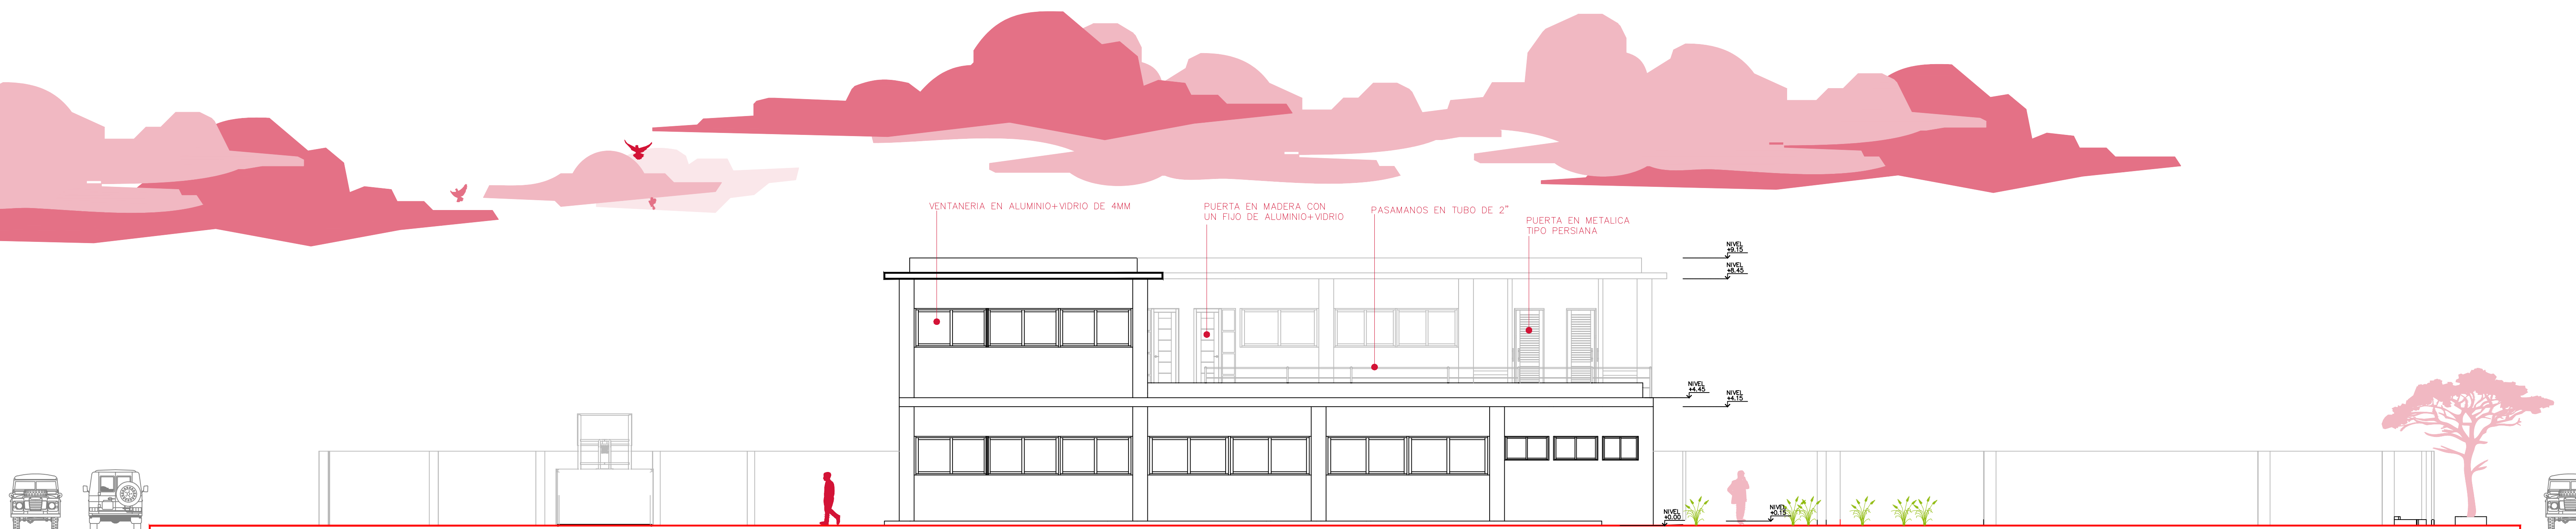


FACHADA 4

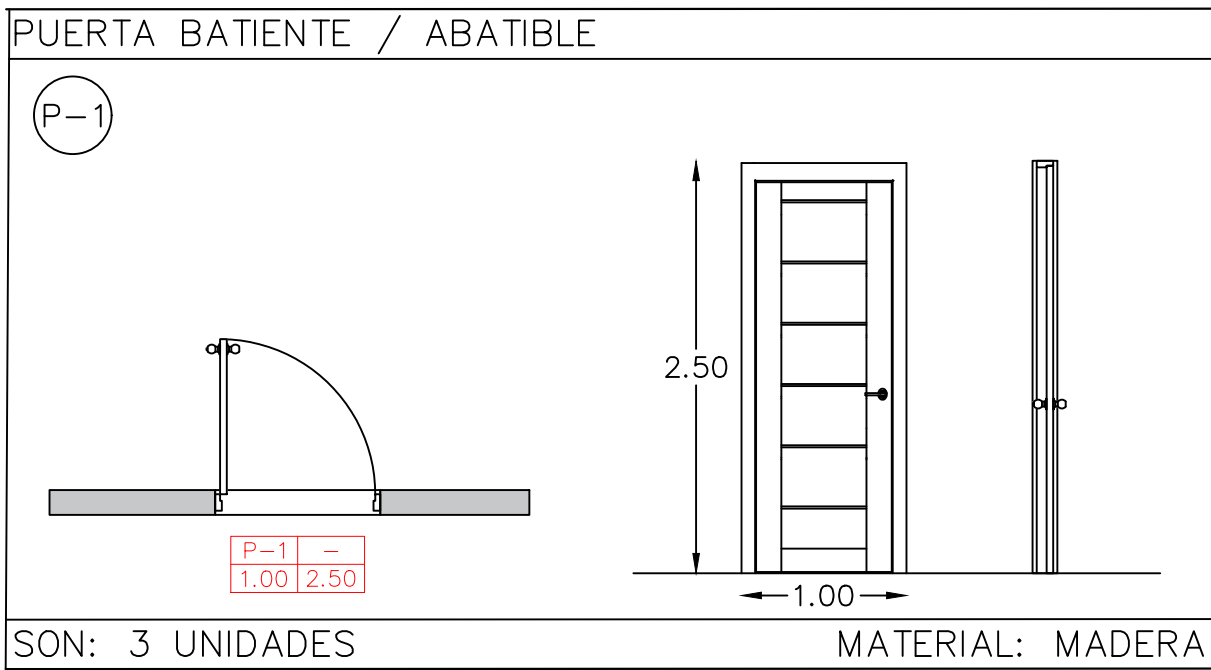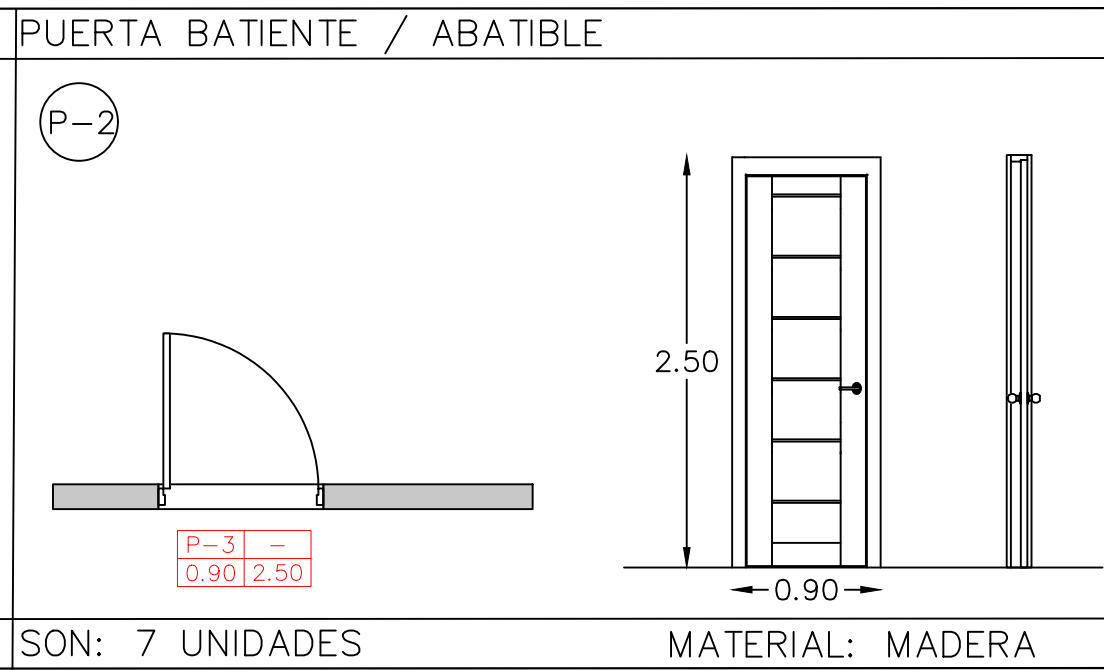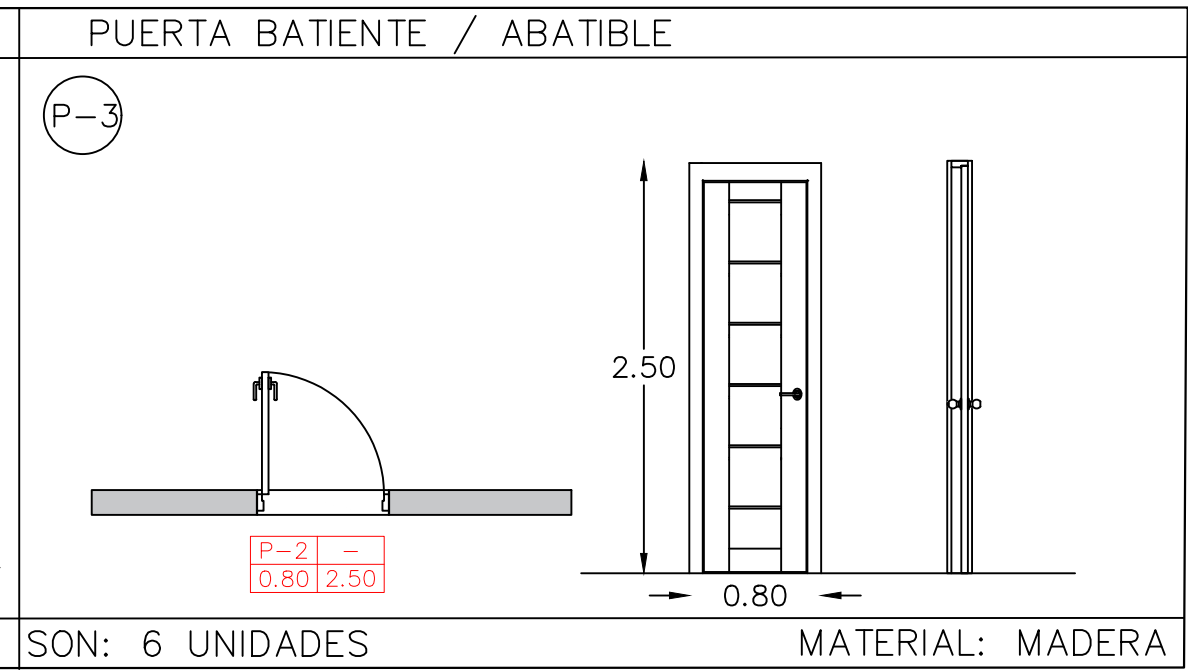PUERTA BATIENTE / ABATIBLE	PUERTA BATIENTE / ABATIBLE	PUERTA BATIENTE / ABATIBLE
		
SON: 3 UNIDADES	MATERIAL: MADERA	MATERIAL: MADERA

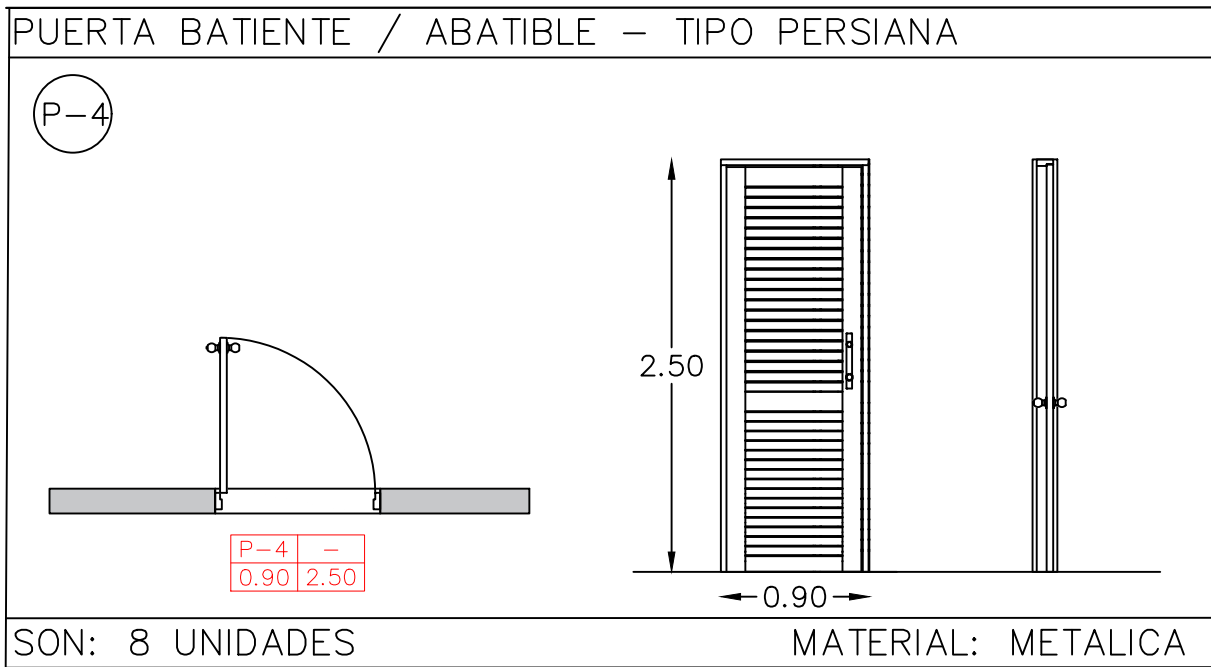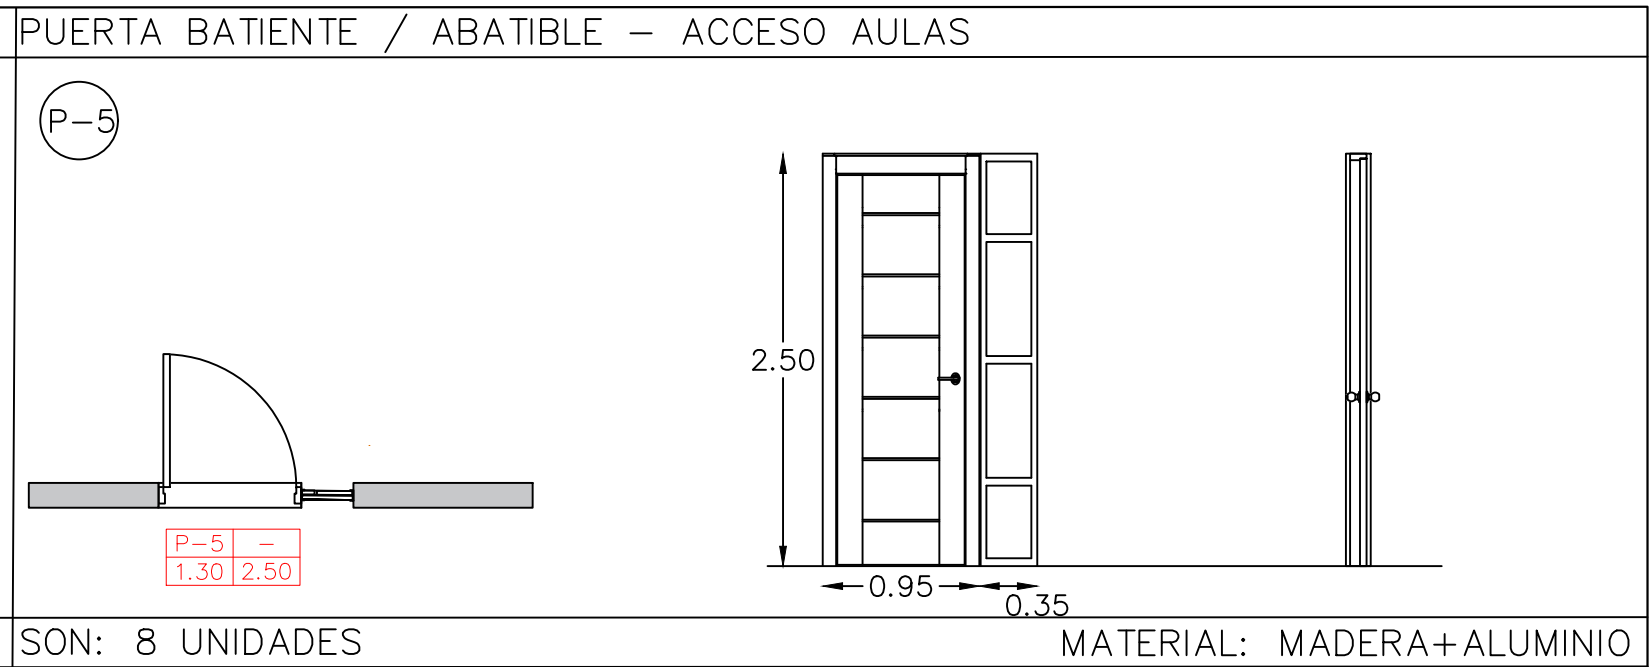PUERTA BATIENTE / ABATIBLE - TIPO PERSIANA	PUERTA BATIENTE / ABATIBLE - ACCESO AULAS
	
SON: 8 UNIDADES	MATERIAL: MADERA+ALUMINIO

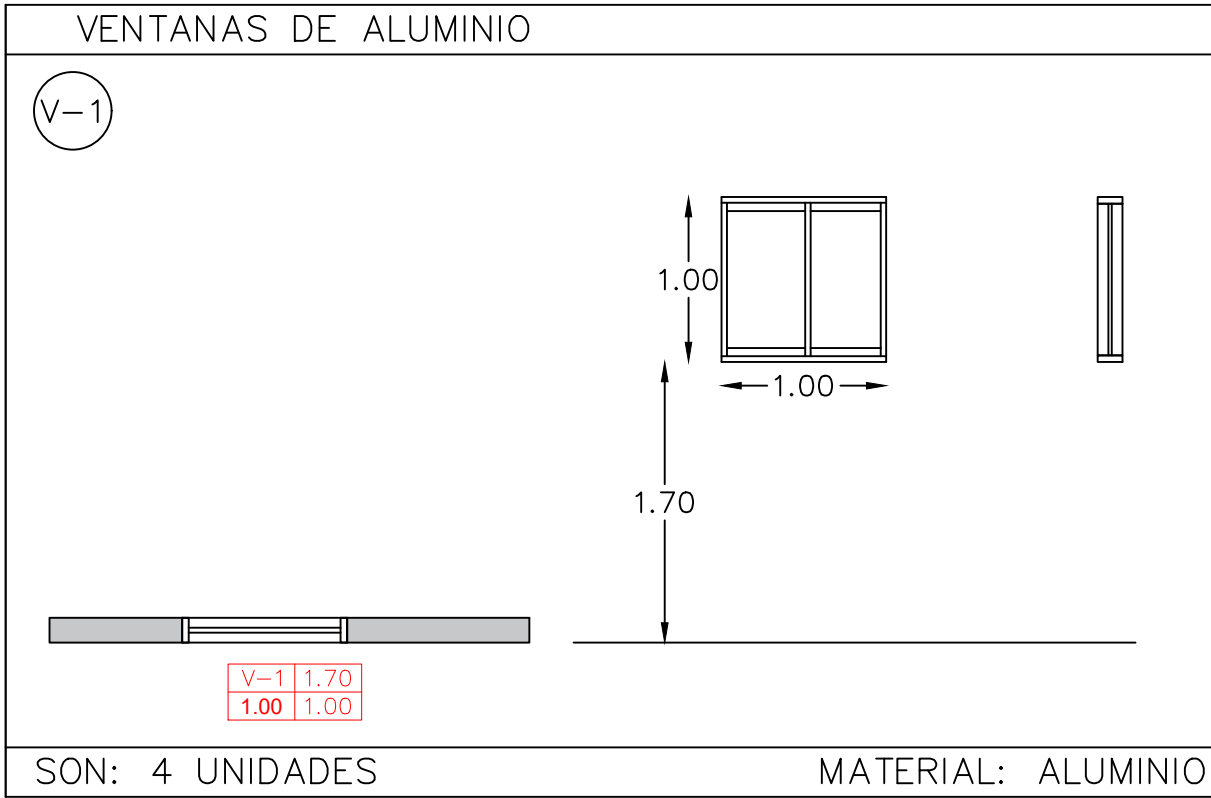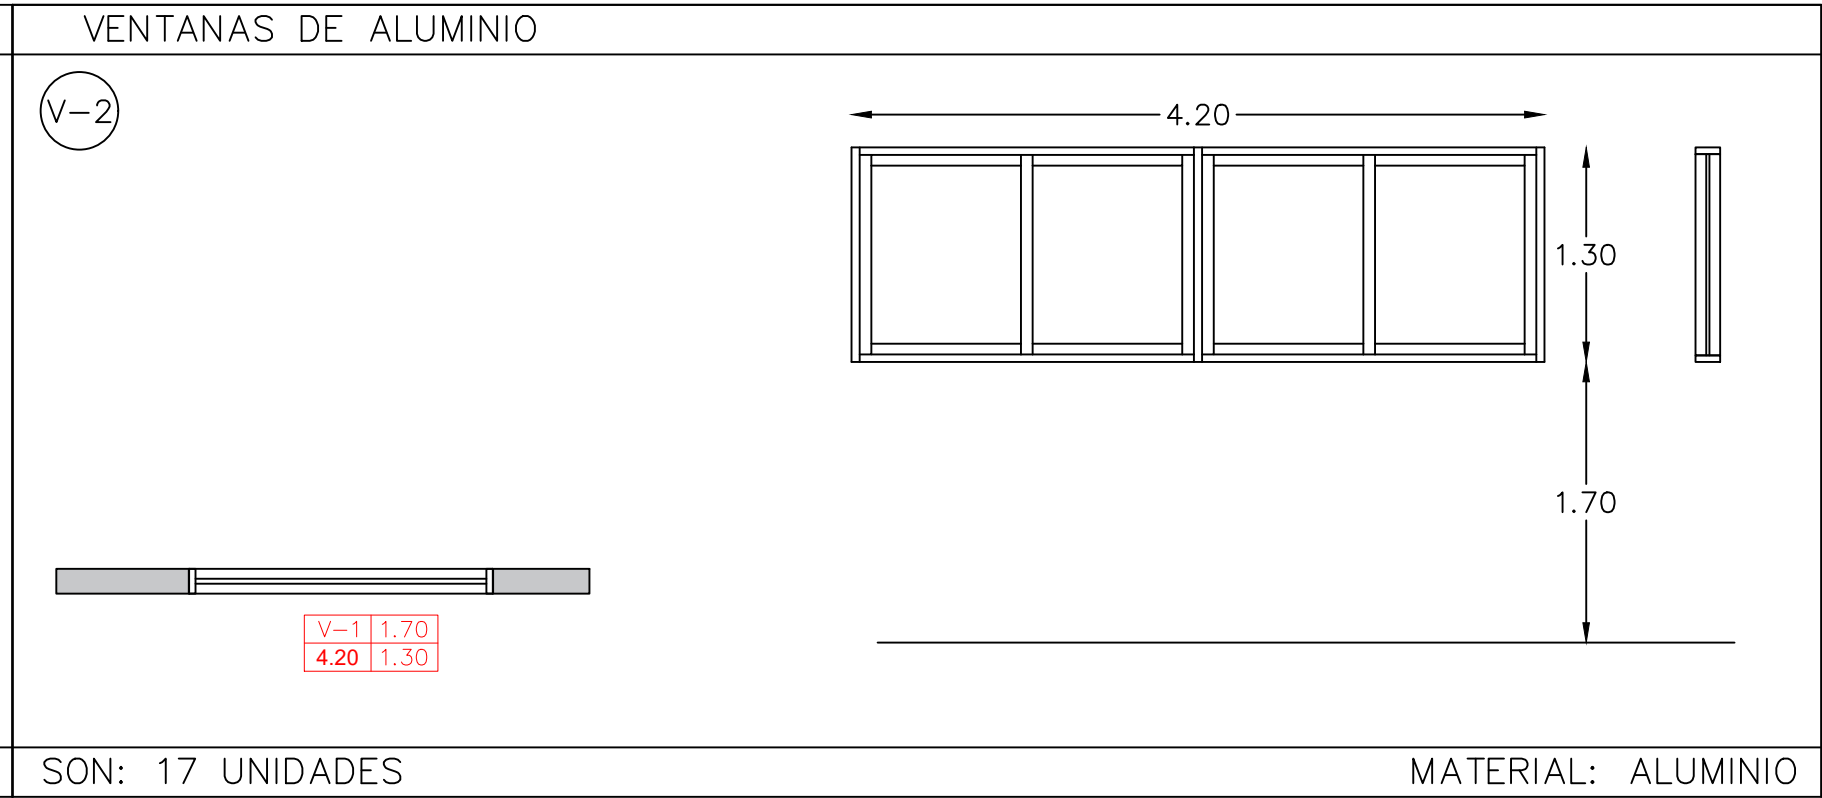VENTANAS DE ALUMINIO	VENTANAS DE ALUMINIO
	
SON: 4 UNIDADES	MATERIAL: ALUMINIO

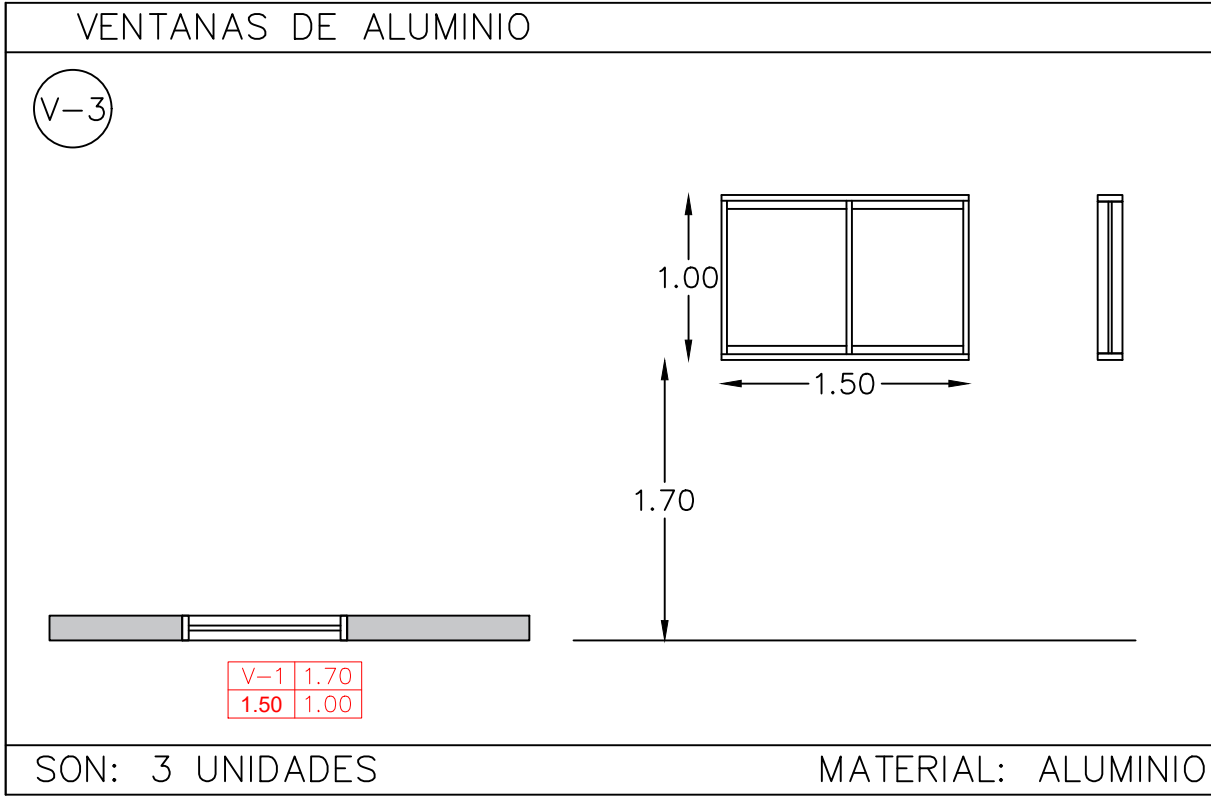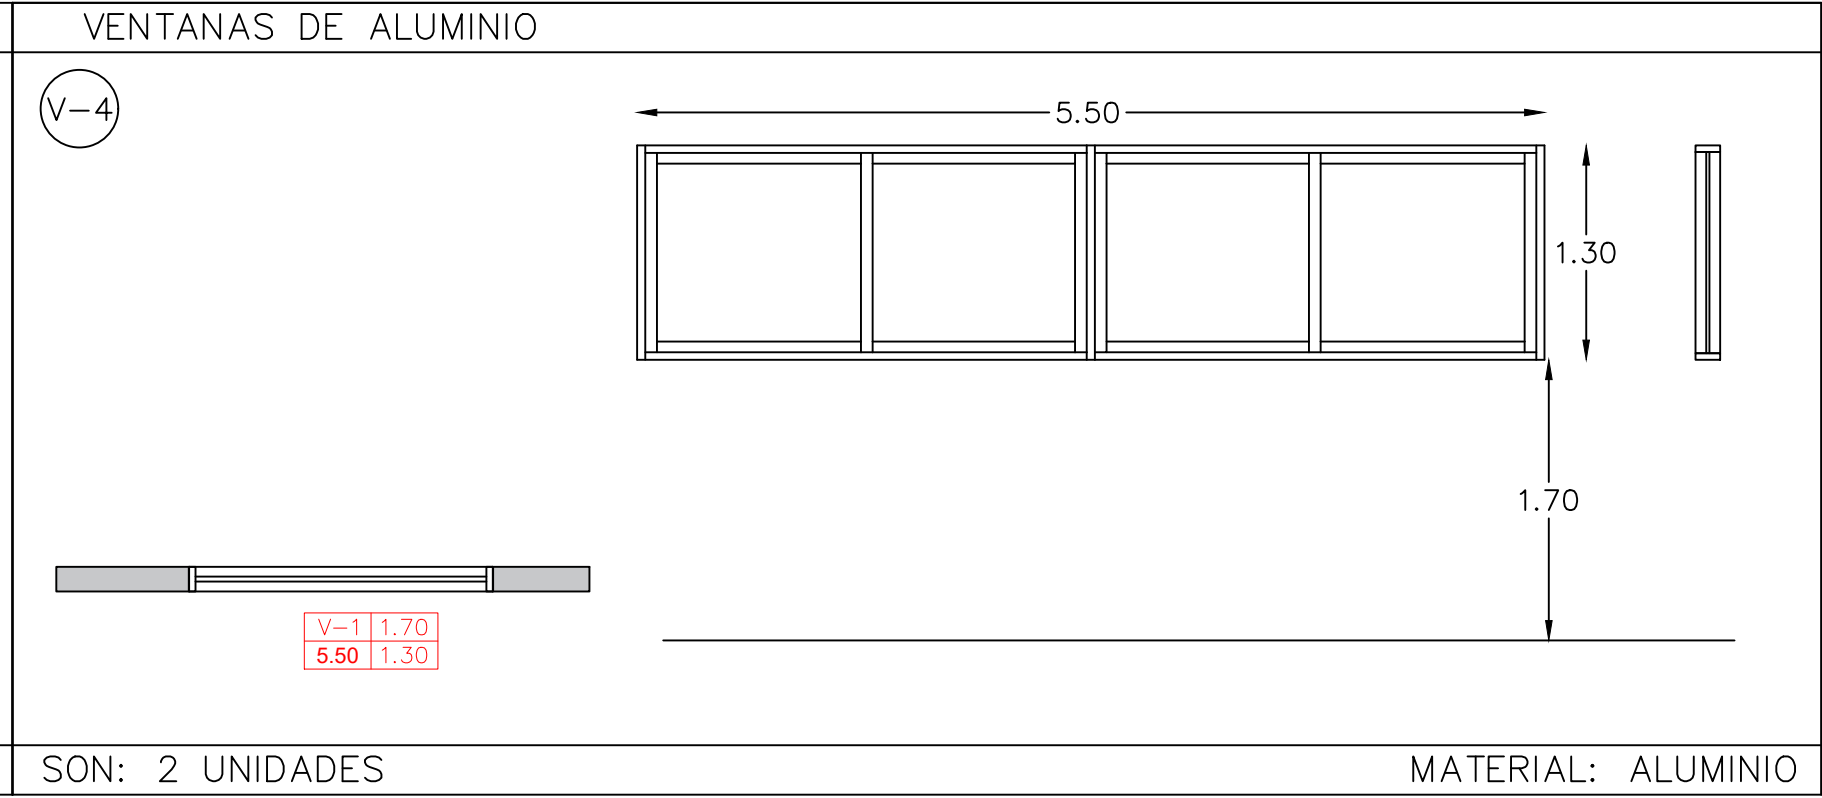VENTANAS DE ALUMINIO	VENTANAS DE ALUMINIO
	
SON: 3 UNIDADES	MATERIAL: ALUMINIO







VENTANAS DE ALUMINIO	VENTANAS DE ALUMINIO
	
SON: 1 UNIDAD	MATERIAL: ALUMINIO

TABLA DE PUERTAS				
TIPO	ALTO	ANCHO	DESCRIPCIÓN	CANTIDAD
P1	2.50	1.00	PUERTA DE MADERA	3
P2	2.50	0.90	PUERTA DE MADERA	7
P3	2.50	0.80	PUERTA DE MADERA	6
P4	2.50	0.90	PUERTA EN LAMINA COLD ROLLED CALIBRE 18 TIPO PERSIANA	8
P5	2.50	1.30	PUERTA DE MADERA + UN FIJO DE ALUMINIO Y VIDRIO DE 4MM	8

TABLA DE VENTANAS					
TIPO	ALTURA	ANCHURA	ANTEPECHO	DESCRIPCIÓN	CANTIDAD
V1	1.00	1.00	1.70	VENTANA ALUMINIO COLOR NEGRO + VIDRIO TRANSPARENTE DE 4MM	4
V2	1.30	4.20	1.70	VENTANA ALUMINIO COLOR NEGRO + VIDRIO TRANSPARENTE DE 4MM	17
V3	1.00	1.50	1.70	VENTANA ALUMINIO COLOR NEGRO + VIDRIO TRANSPARENTE DE 4MM	3
V4	1.30	5.50	1.70	VENTANA ALUMINIO COLOR NEGRO + VIDRIO TRANSPARENTE DE 4MM	2
V5	1.00	1.20	1.70	VENTANA ALUMINIO COLOR NEGRO + VIDRIO TRANSPARENTE DE 4MM	1
V6	1.30	2.75	1.70	VENTANA ALUMINIO COLOR NEGRO + VIDRIO TRANSPARENTE DE 4MM	5
V7	1.00	3.93	1.70	VENTANA ALUMINIO COLOR NEGRO + VIDRIO TRANSPARENTE DE 4MM	2
V8	1.30	3.35	1.70	VENTANA ALUMINIO COLOR NEGRO + VIDRIO TRANSPARENTE DE 4MM	1
V9	1.30	7.35	1.70	VENTANA ALUMINIO COLOR NEGRO + VIDRIO TRANSPARENTE DE 4MM	2
V10	1.00	1.10	1.70	VENTANA ALUMINIO COLOR NEGRO + VIDRIO TRANSPARENTE DE 4MM	1

VENTANAS DE ALUMINIO	VENTANAS DE ALUMINIO
	
SON: 2 UNIDAD	MATERIAL: ALUMINIO

VENTANAS DE ALUMINIO	VENTANAS DE ALUMINIO
	
SON: 2 UNIDADES	MATERIAL: ALUMINIO

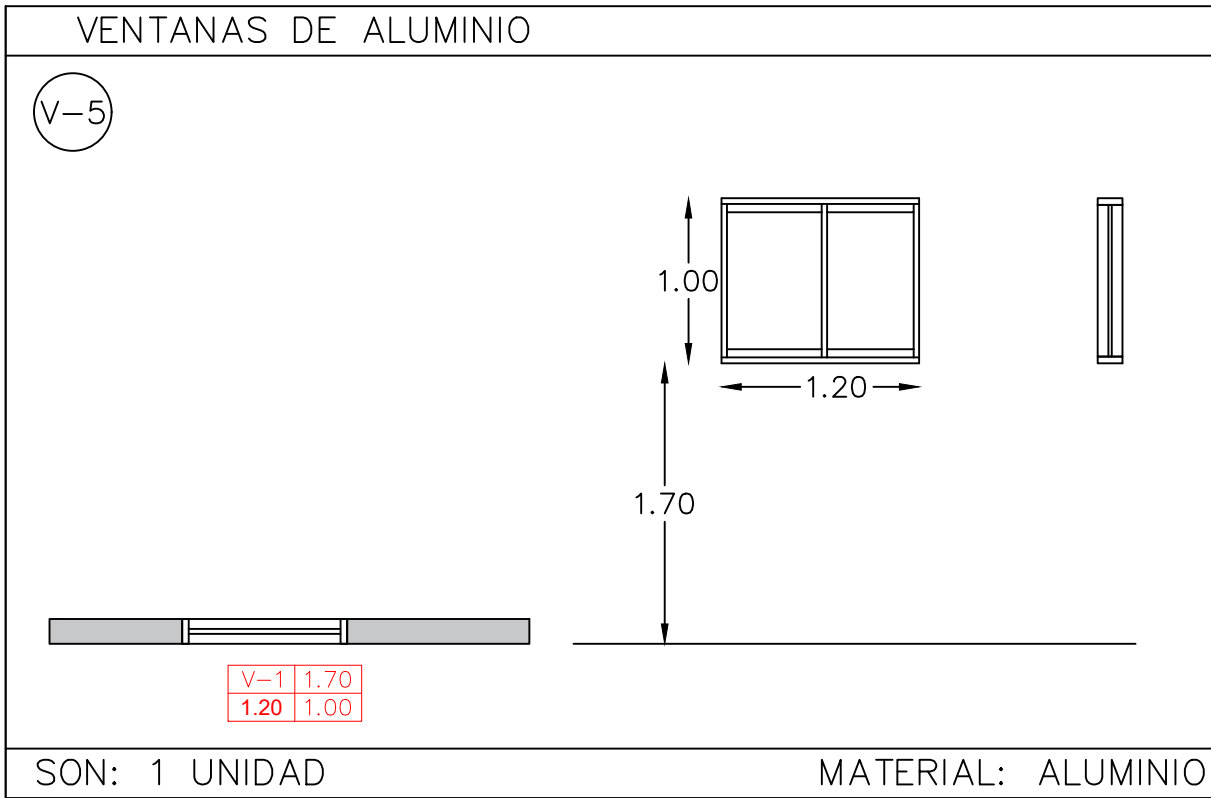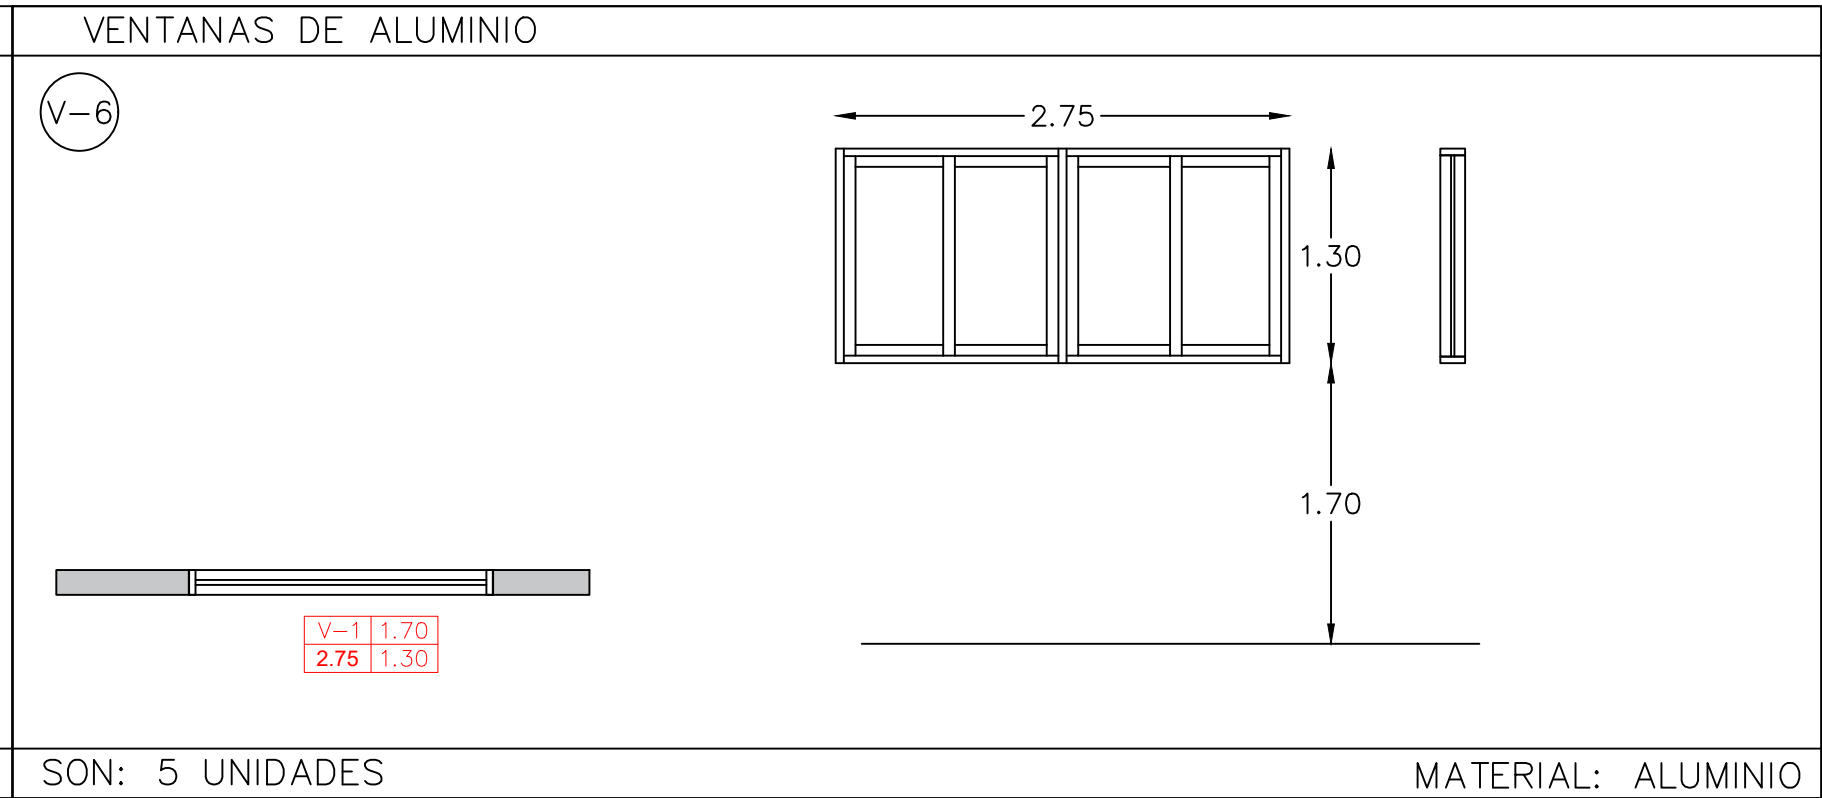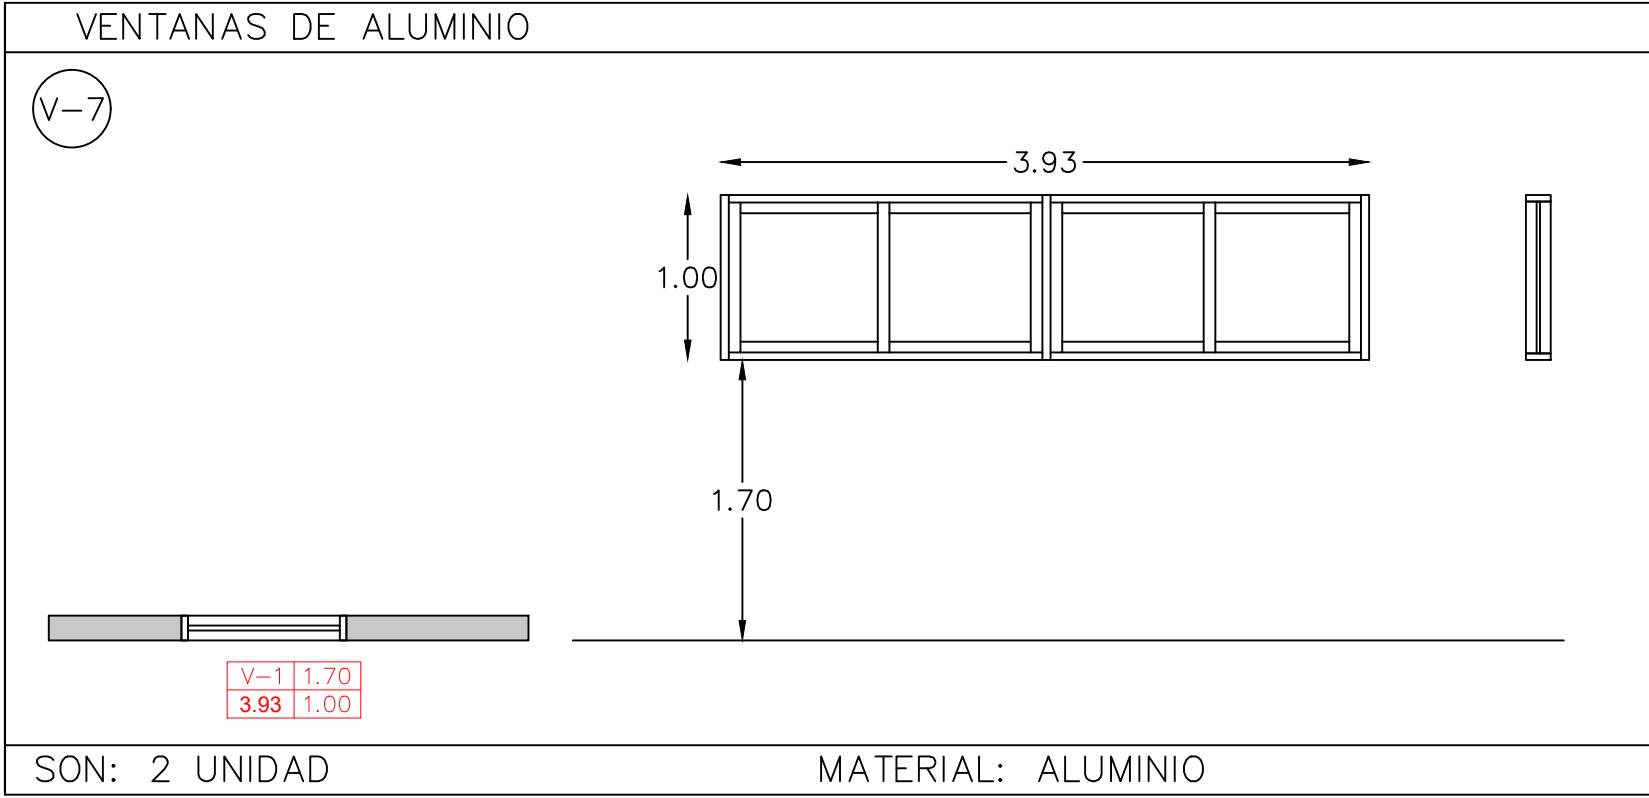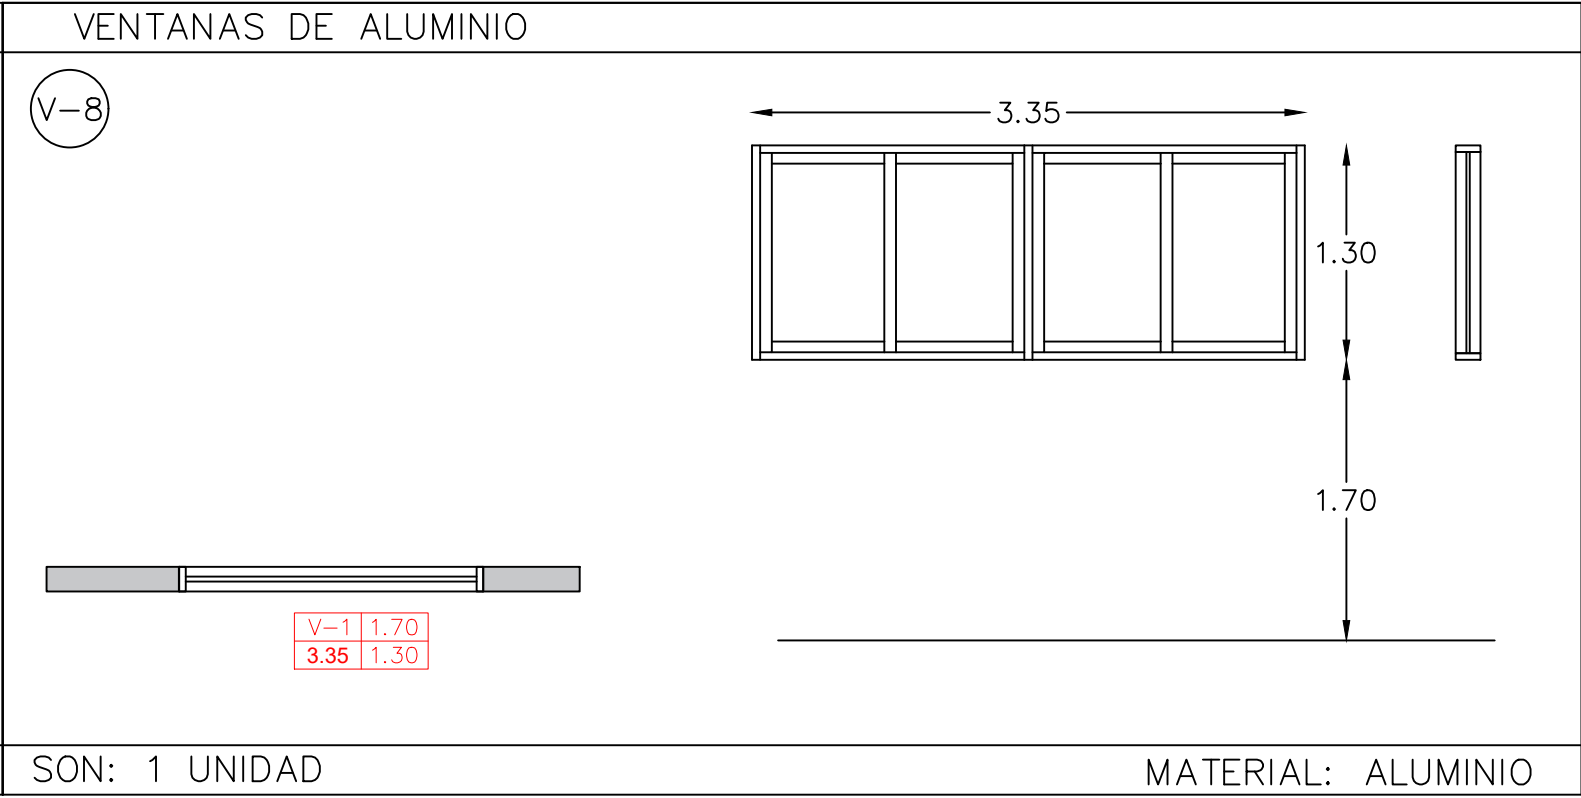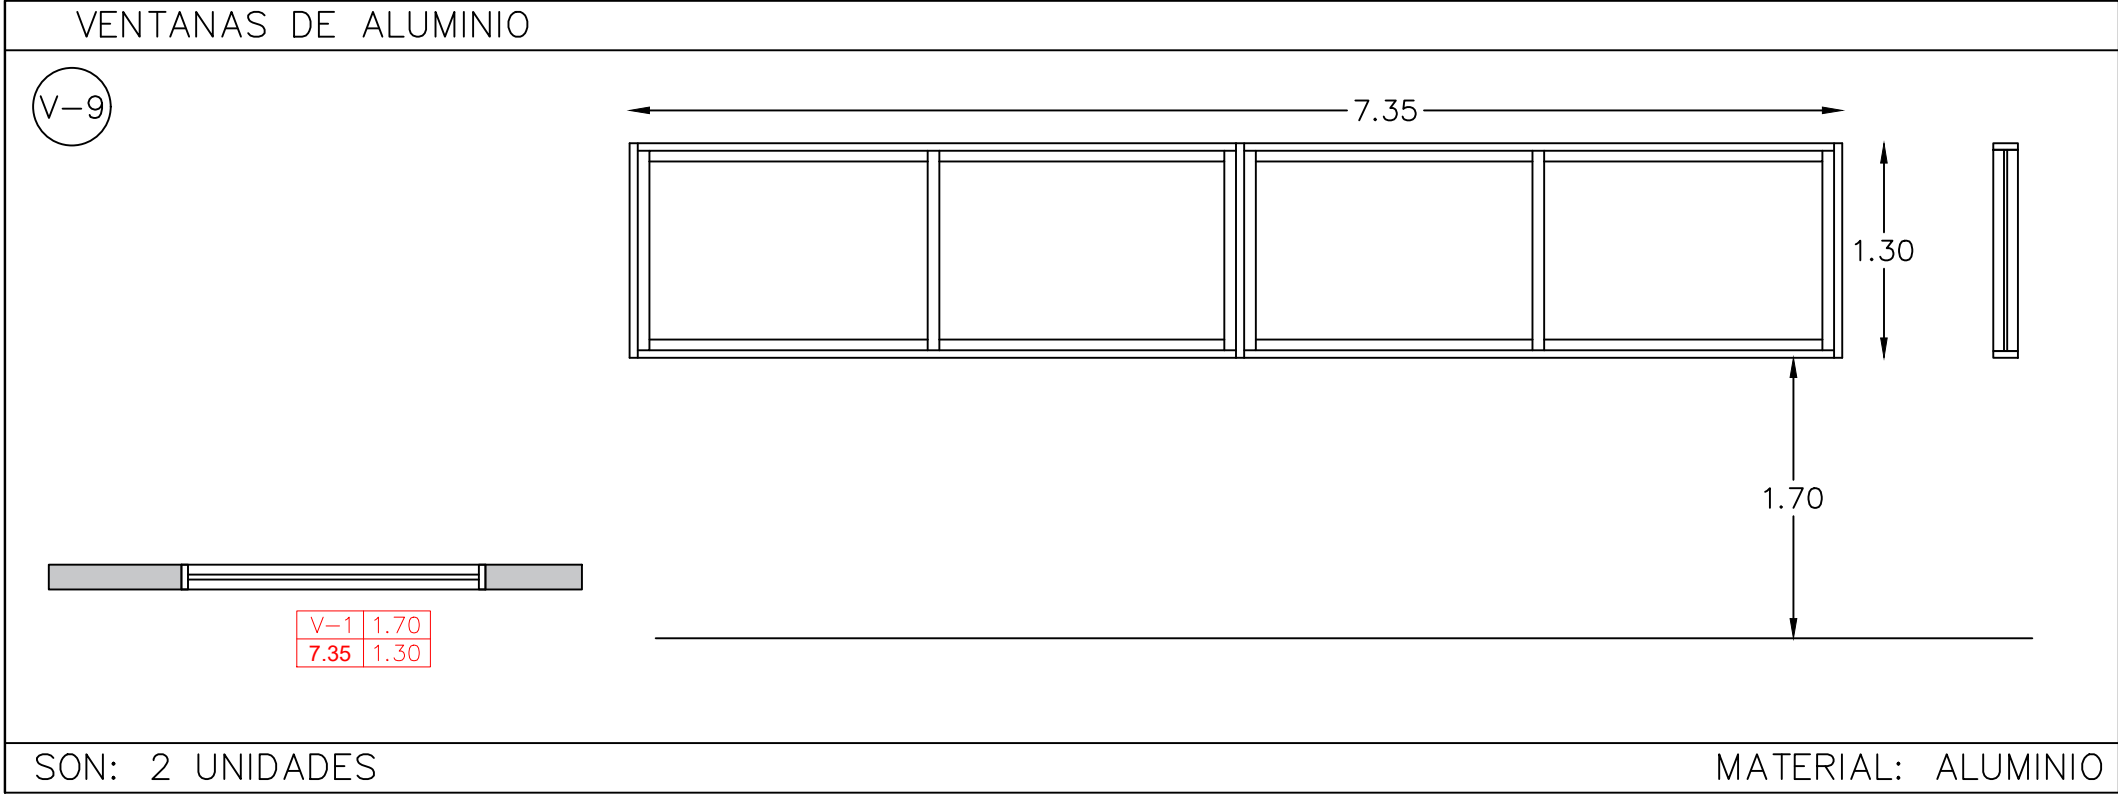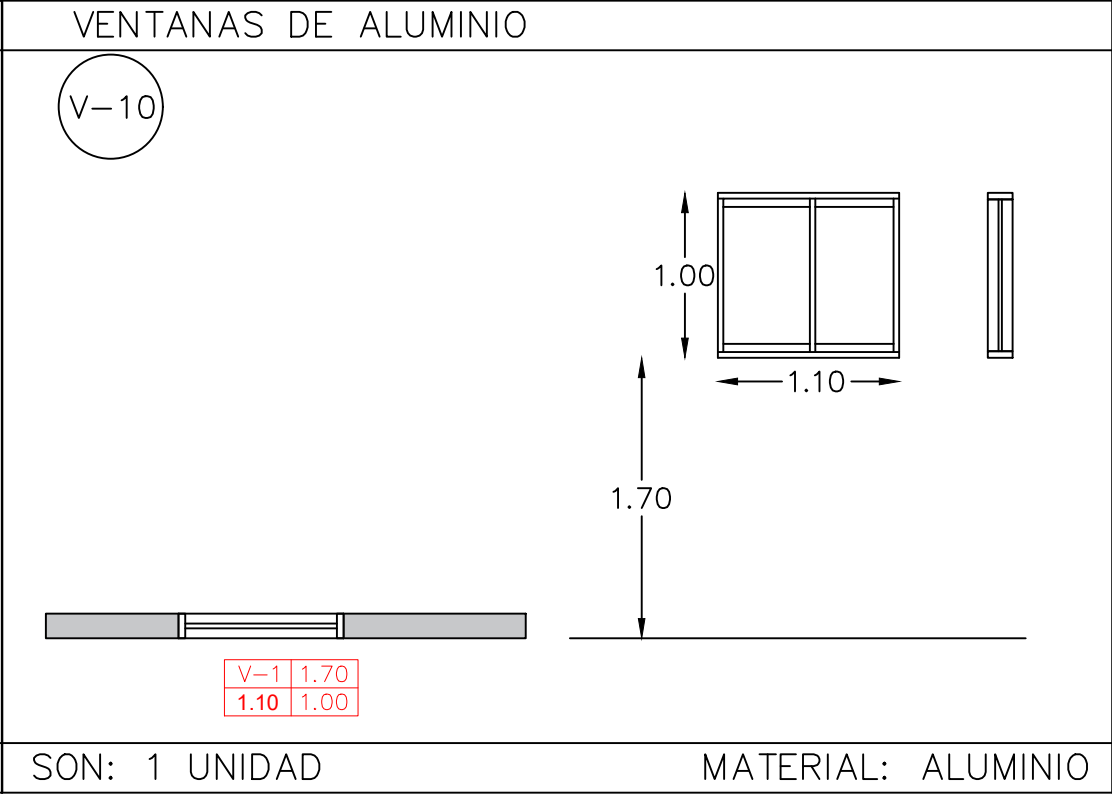

GOBERNACIÓN DEL
CESAR

GOBERNADORA:


ELVIA MILENA SAN JUAN DAVILA

SECRETARIO DE INFRAESTRUCTURA DEPARTAMENTAL

JORGE ARMANDO MAESTRE JARABA

PROYECTO:
**"MEJORAMIENTO DE LA
INFRAESTRUCTURA EDUCATIVA
EN DISTINTOS MUNICIPIOS DEL
DEPARTAMENTO DEL CESAR".**

DESARROLLO DIGITAL DEL PROYECTO:

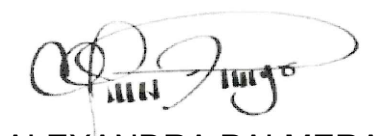DISEÑO ARQUITECTONICO:

MARIA ALEXANDRA PALMERA CASTILLA
A68682008-1065564617

DISEÑO ESTRUCTURAL:


NATY RIVERO
M.P. No. 25202-276944 CND

DISEÑO TOPOGRÁFICO:

RAFAEL CUELLO CARRILLO
MP.No. 01-14206
CNPT

DISEÑO ELECTRICO:

LUIS FELIPE SÁNCHEZ LLANOS
No. AT205-41653.

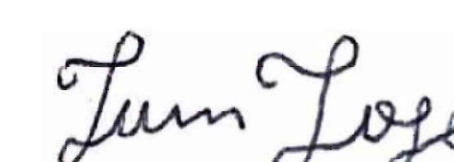DISEÑO HIDROSANITARIO Y RCI:

JUAN JOSE OÑATE
M.P.No. 091037-0661809 CND

CONTIENE :

CUADROS DE PUERTAS Y
VENTANAS
INSTITUCIÓN EDUCATIVA SAN
JUAN BOSCO DE PAILITAS

Vo.Ba. REVISÓ

Vo.Ba. PLANEACIÓN

FECHA:
07/2026

ESCALA:
Indicada


ARCHIVO:

PLANO N°: 05
DE: 07


ARQ-104




PLANTA ARQUITECTÓNICA DEL 1ER PISO

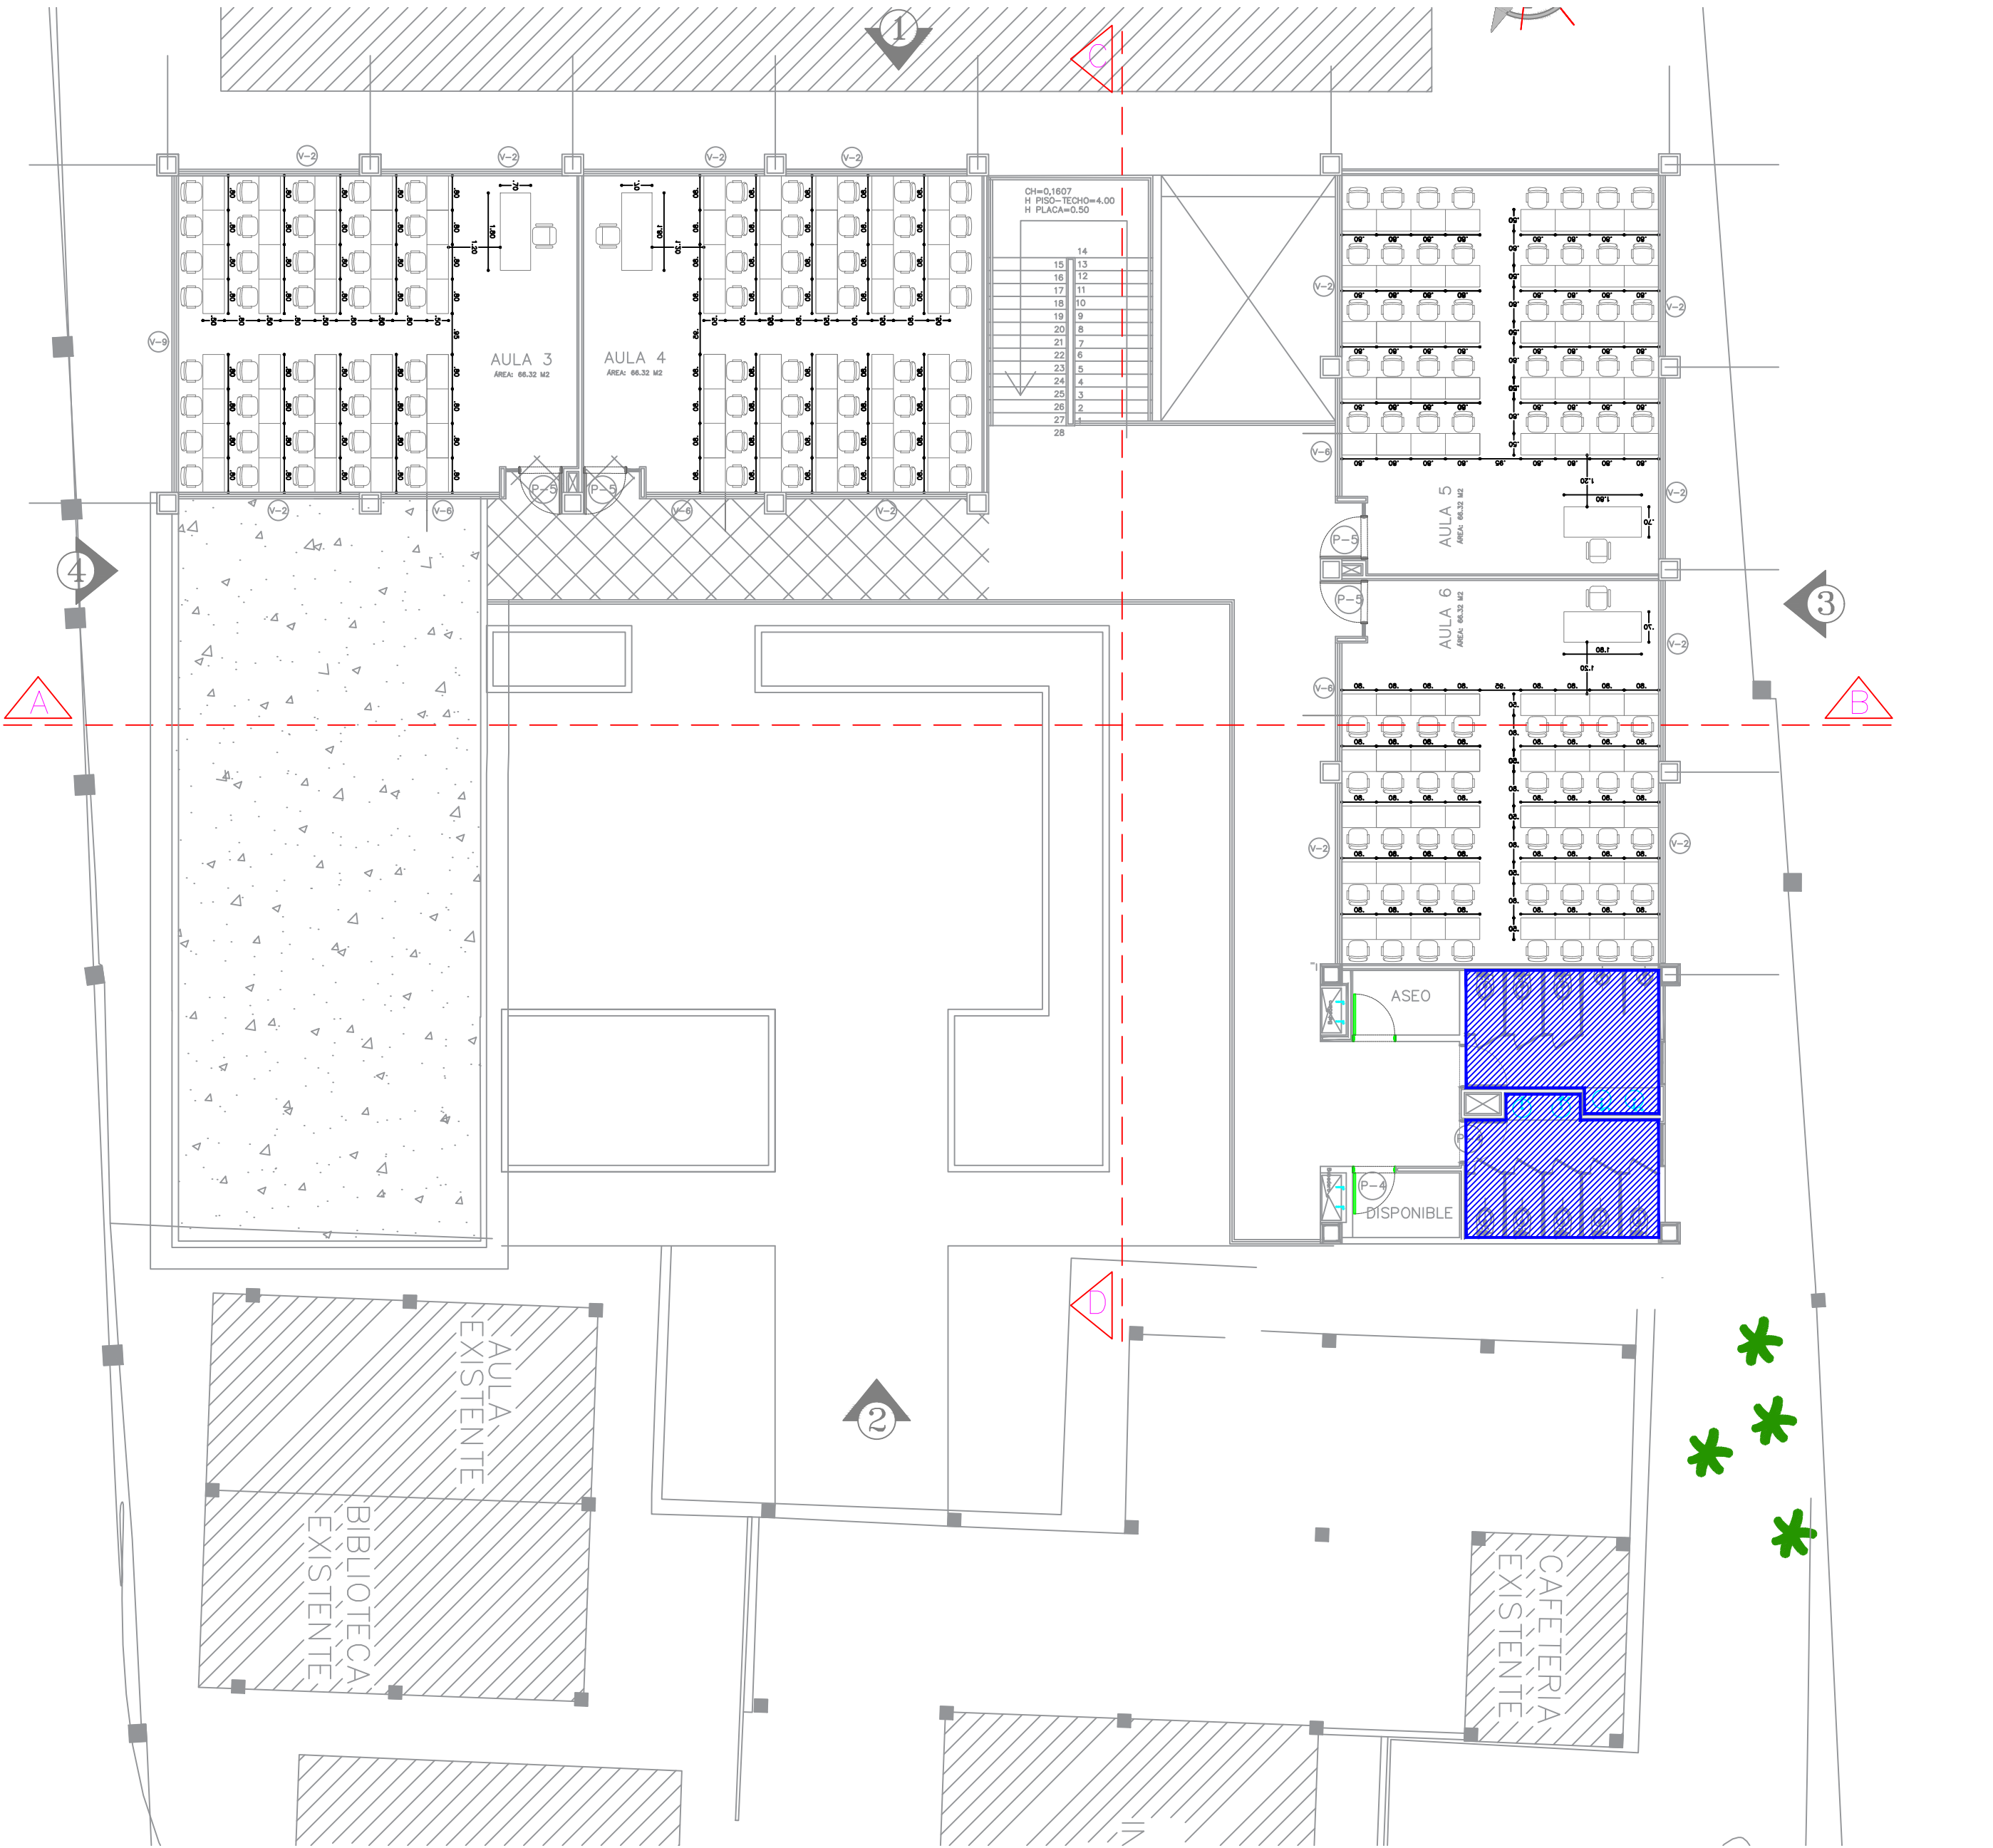

PLANTA ARQUITECTÓNICA DEL 1ER PISO

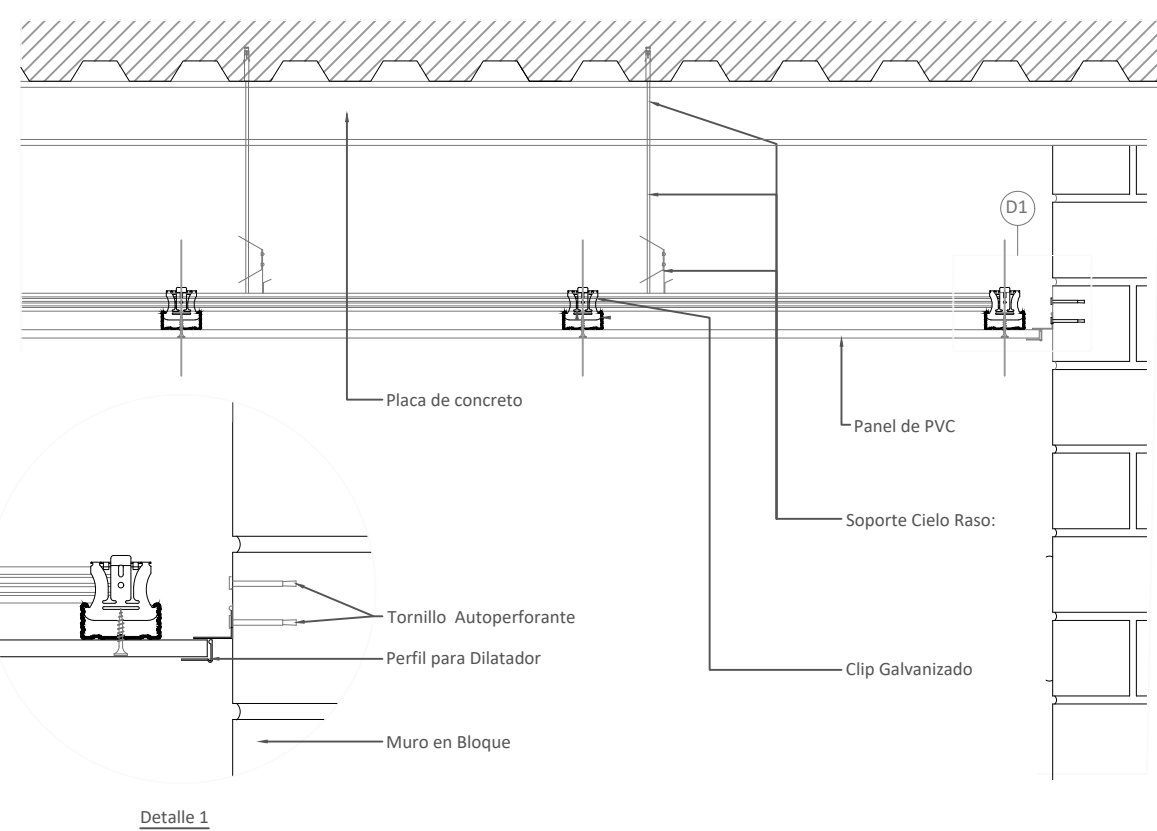

DETALLE CIELO RASO

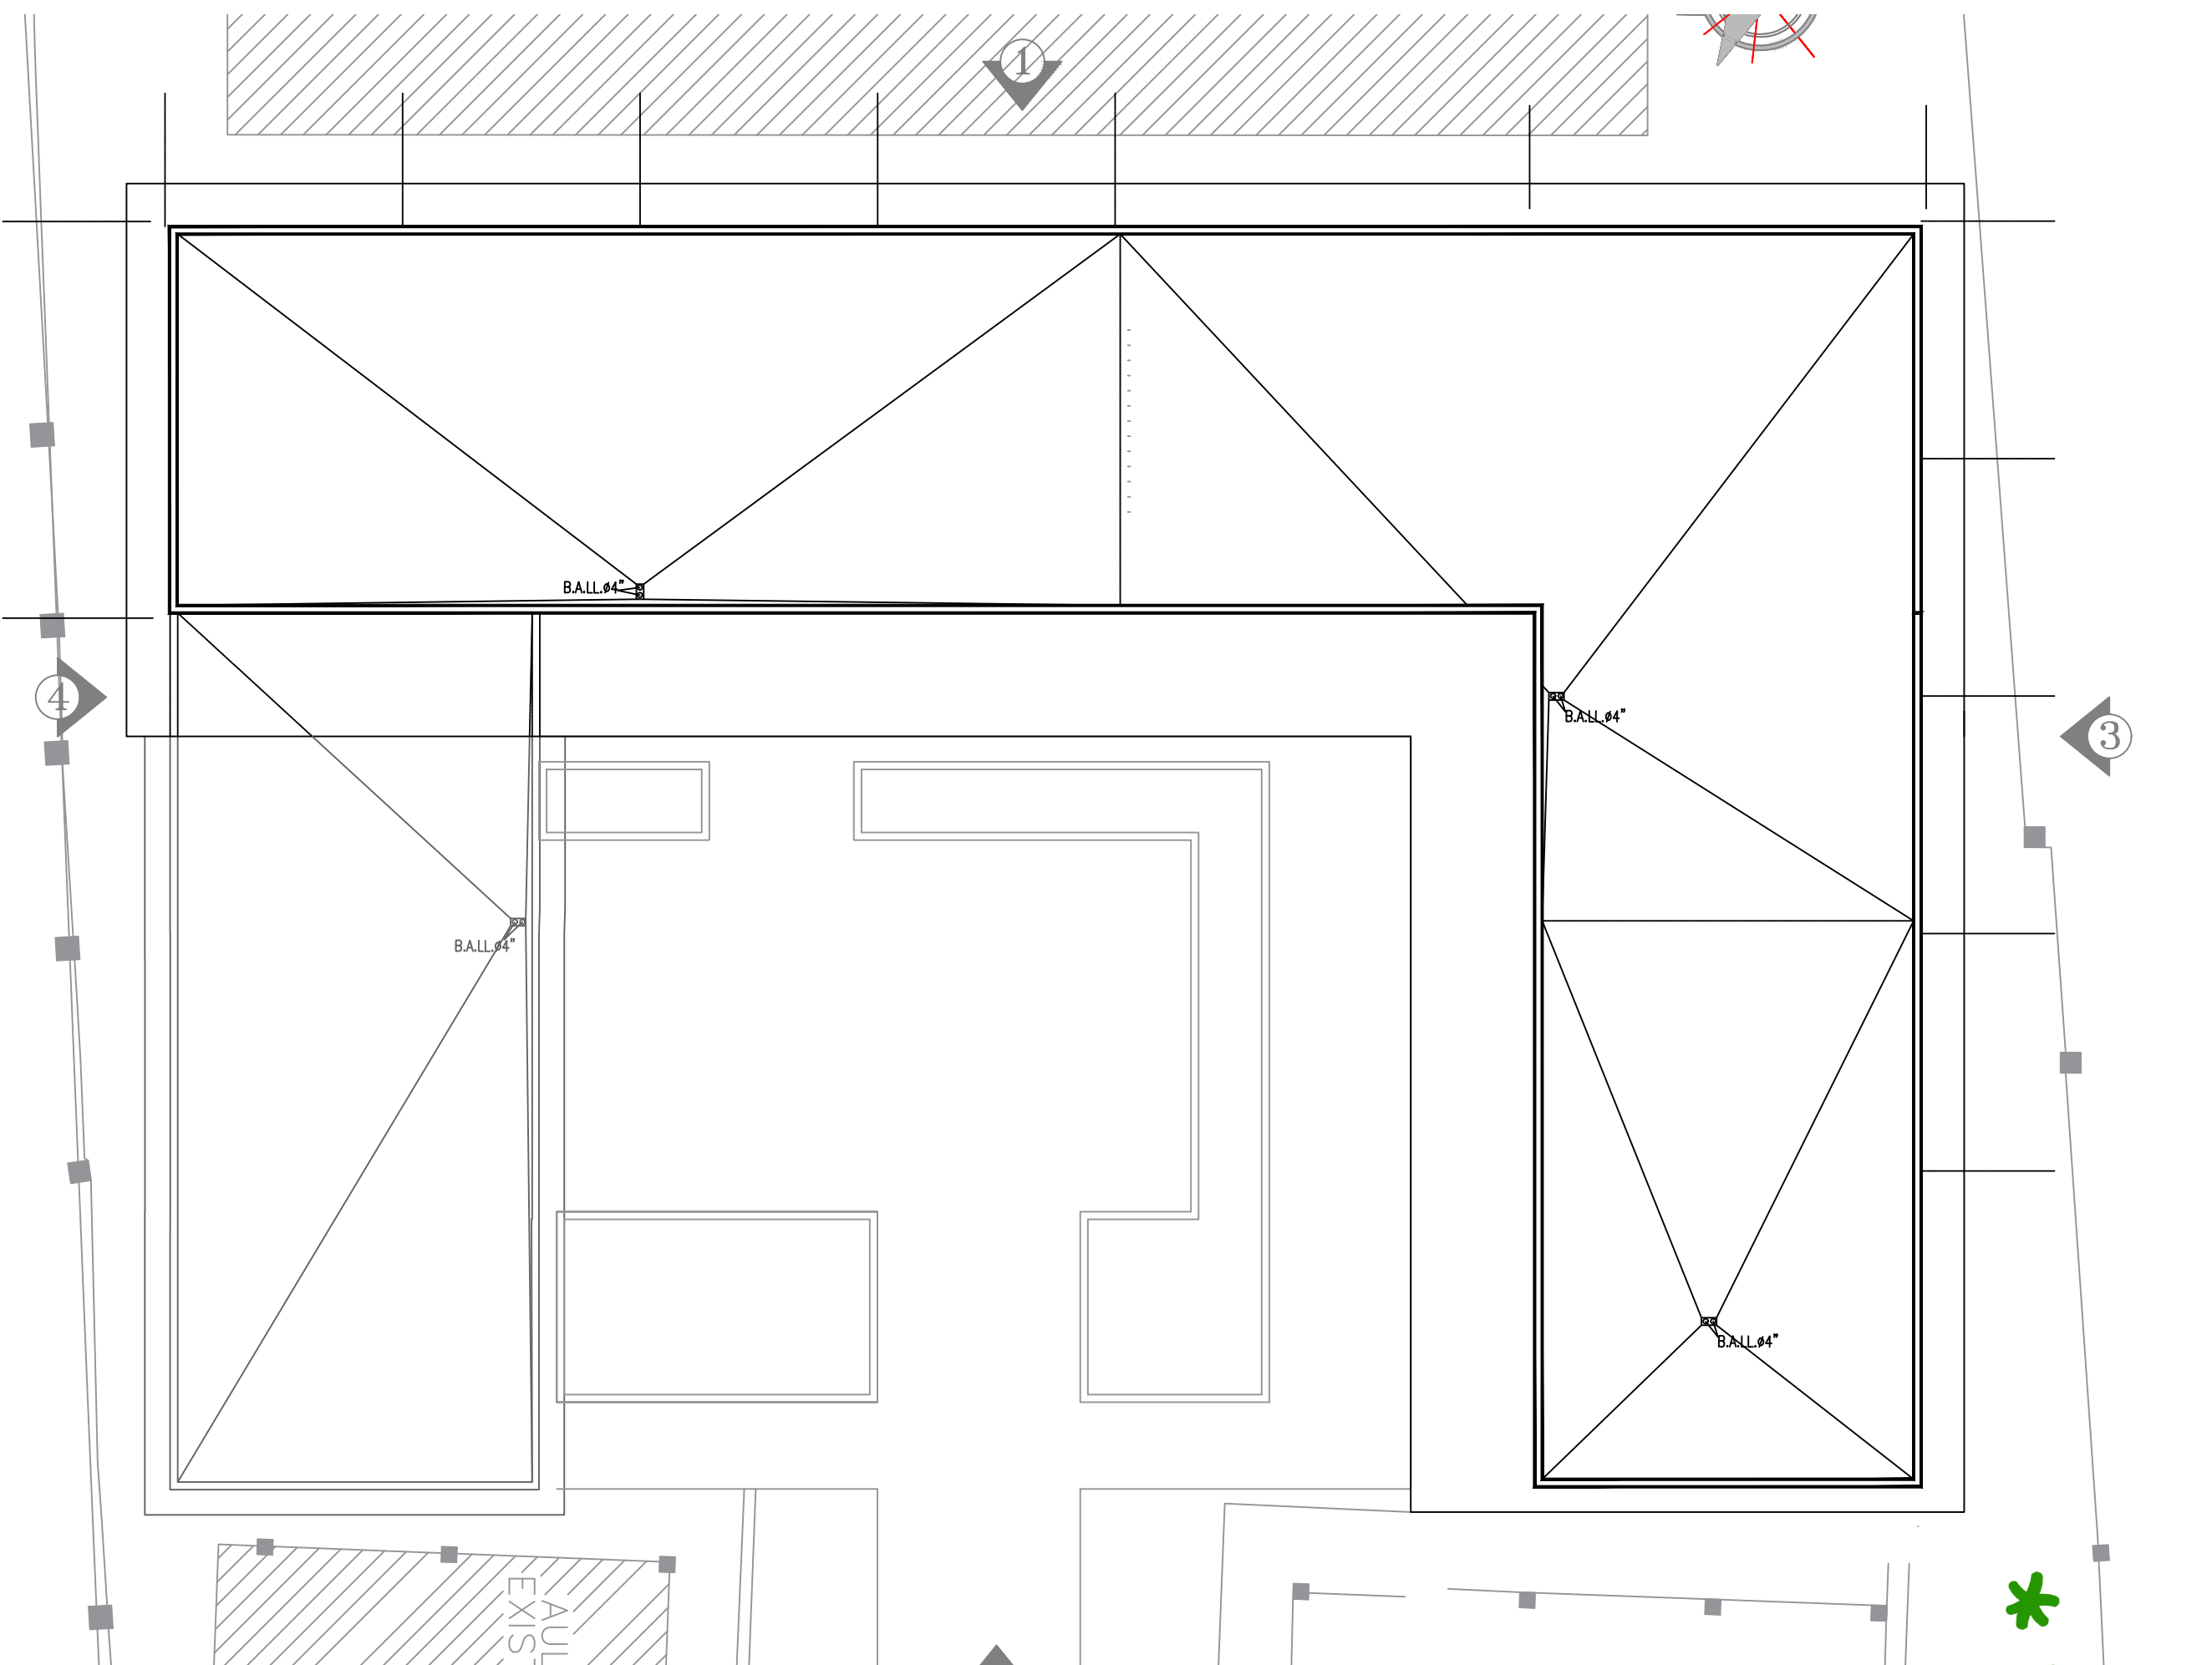

PLANTA DE CUBIERTA

ESCALA 1:125



GOVERNACIÓN DEL
CESAR

GOBERNADORA:

ELVIA MILENA SAN JUAN DAVILA

SECRETARIO DE INFRAESTRUCTURA DEPARTAMENTAL

JORGE ARMANDO MAESTRE JARABA

PROYECTO:

**"MEJORAMIENTO DE LA
INFRAESTRUCTURA EDUCATIVA
EN DISTINTOS MUNICIPIOS DEL
DEPARTAMENTO DEL CESAR".**

DESARROLLO DIGITAL DEL PROYECTO:

DISEÑO ARQUITECTONICO:

Maria Alexandra Palmera Castilla

MARIA ALEXANDRA PALMERA CASTILLA
A68682008-1065564617

DISEÑO ESTRUCTURAL:

Naty Rivero
NATY RIVERO

M.P. No. 25202-278944 CND

DISEÑO TOPOGRÁFICO:

Rafael Cuello Carrillo
RAFAEL CUELLO CARRILLO

MP. No. 01-14206
CNPT

DISEÑO ELECTRICO:

Luis Felipe Sánchez Llanos
LUIS FELIPE SÁNCHEZ LLANOS

No. AT205-41653

DISEÑO HIDROSANITARIO Y RCI:

Juan Jose Onate
JUAN JOSE ONATE

M.P. No. 091037-0661809 CND

CONTIENE :

PLANTA DE CIELO RASO
INSTITUCIÓN EDUCATIVA SAN
JUAN BOSCO DE PAILITAS

Vo.Bo. REVISÓ

Vo.Bo. PLANEACIÓN

FECHA:

07/2026

ESCALA:

Indicada

ARCHIVO:

PLANO N°: 06

DE: 07

ARQ-105



GOBERNACIÓN DEL
CESAR

GOBERNADORA:

ELVIA MILENA SAN JUAN DAVILA

SECRETARIO DE INFRAESTRUCTURA DEPARTAMENTAL

JORGE ARMANDO MAESTRE JARABA

PROYECTO:

**"MEJORAMIENTO DE LA
INFRAESTRUCTURA EDUCATIVA
EN DISTINTOS MUNICIPIOS DEL
DEPARTAMENTO DEL CESAR".**

DESARROLLO DIGITAL DEL PROYECTO:

DISEÑO ARQUITECTONICO:

Maria Alexandra Palmera Castilla

MARIA ALEXANDRA PALMERA CASTILLA
A68682008-1065564617

DISEÑO ESTRUCTURAL:

Naty Rivero
NATY RIVERO
M.P. No. 25202-278944 CND

DISEÑO TOPOGRÁFICO:

Rafael Cuello Carrillo
RAFAEL CUELLO CARRILLO
MP. No. 01-14206
CNPT

DISEÑO ELECTRICO:

Luís Felipe Sánchez Llanos

LUIS FELIPE SÁNCHEZ LLANOS
No. AT205-41653.

DISEÑO HIDROSANITARIO Y RCI:

Juan Jose Onate
JUAN JOSE ONATE
M.P. No. 091037-0661809 CND

CONTIENE :

**PLANTA DETALLE BAÑOS
INSTITUCIÓN EDUCATIVA SAN
JUAN BOSCO DE PAILITAS**

Vo.Bo. REVISÓ

Vo.Bo. PLANEACIÓN

FECHA:

07/2026

ESCALA:


Indicada

ARCHIVO:

PLANO N°: 07

DE: 07


ARQ-106

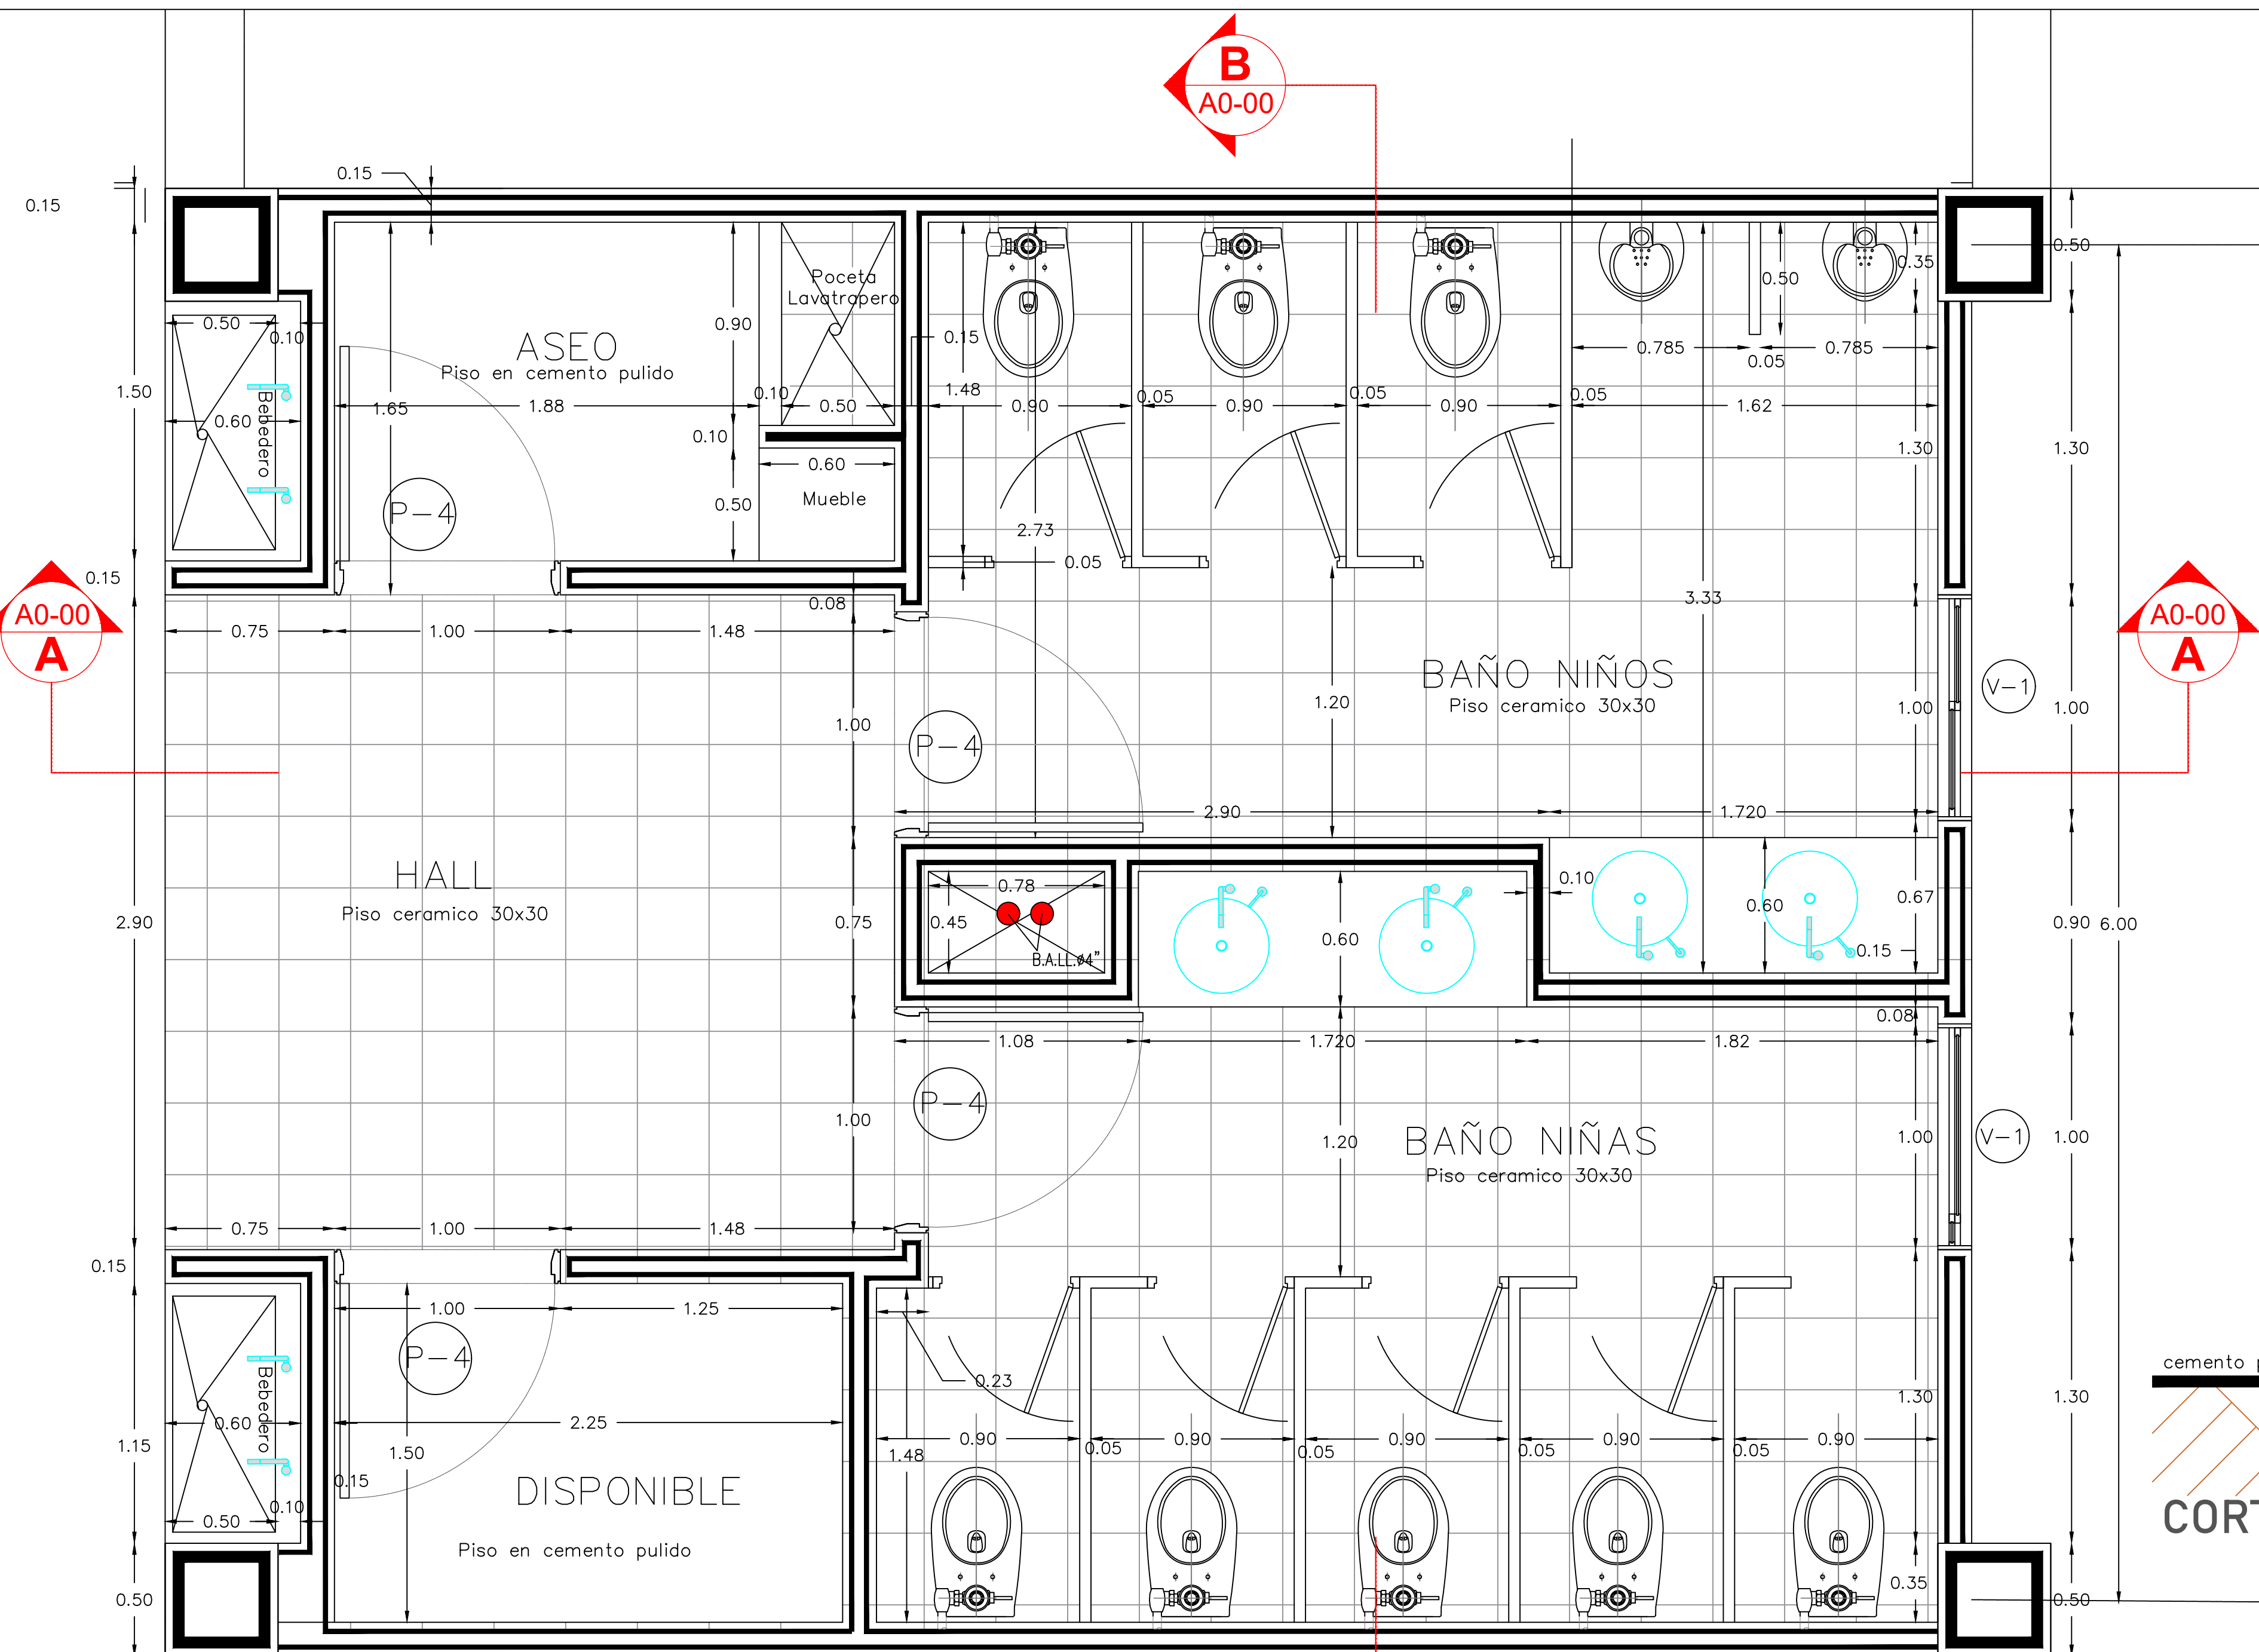

CORTE TRANSVERSAL B-B

ESC. 1:20

PLANTA ARQUITECTÓNICA BAÑOS

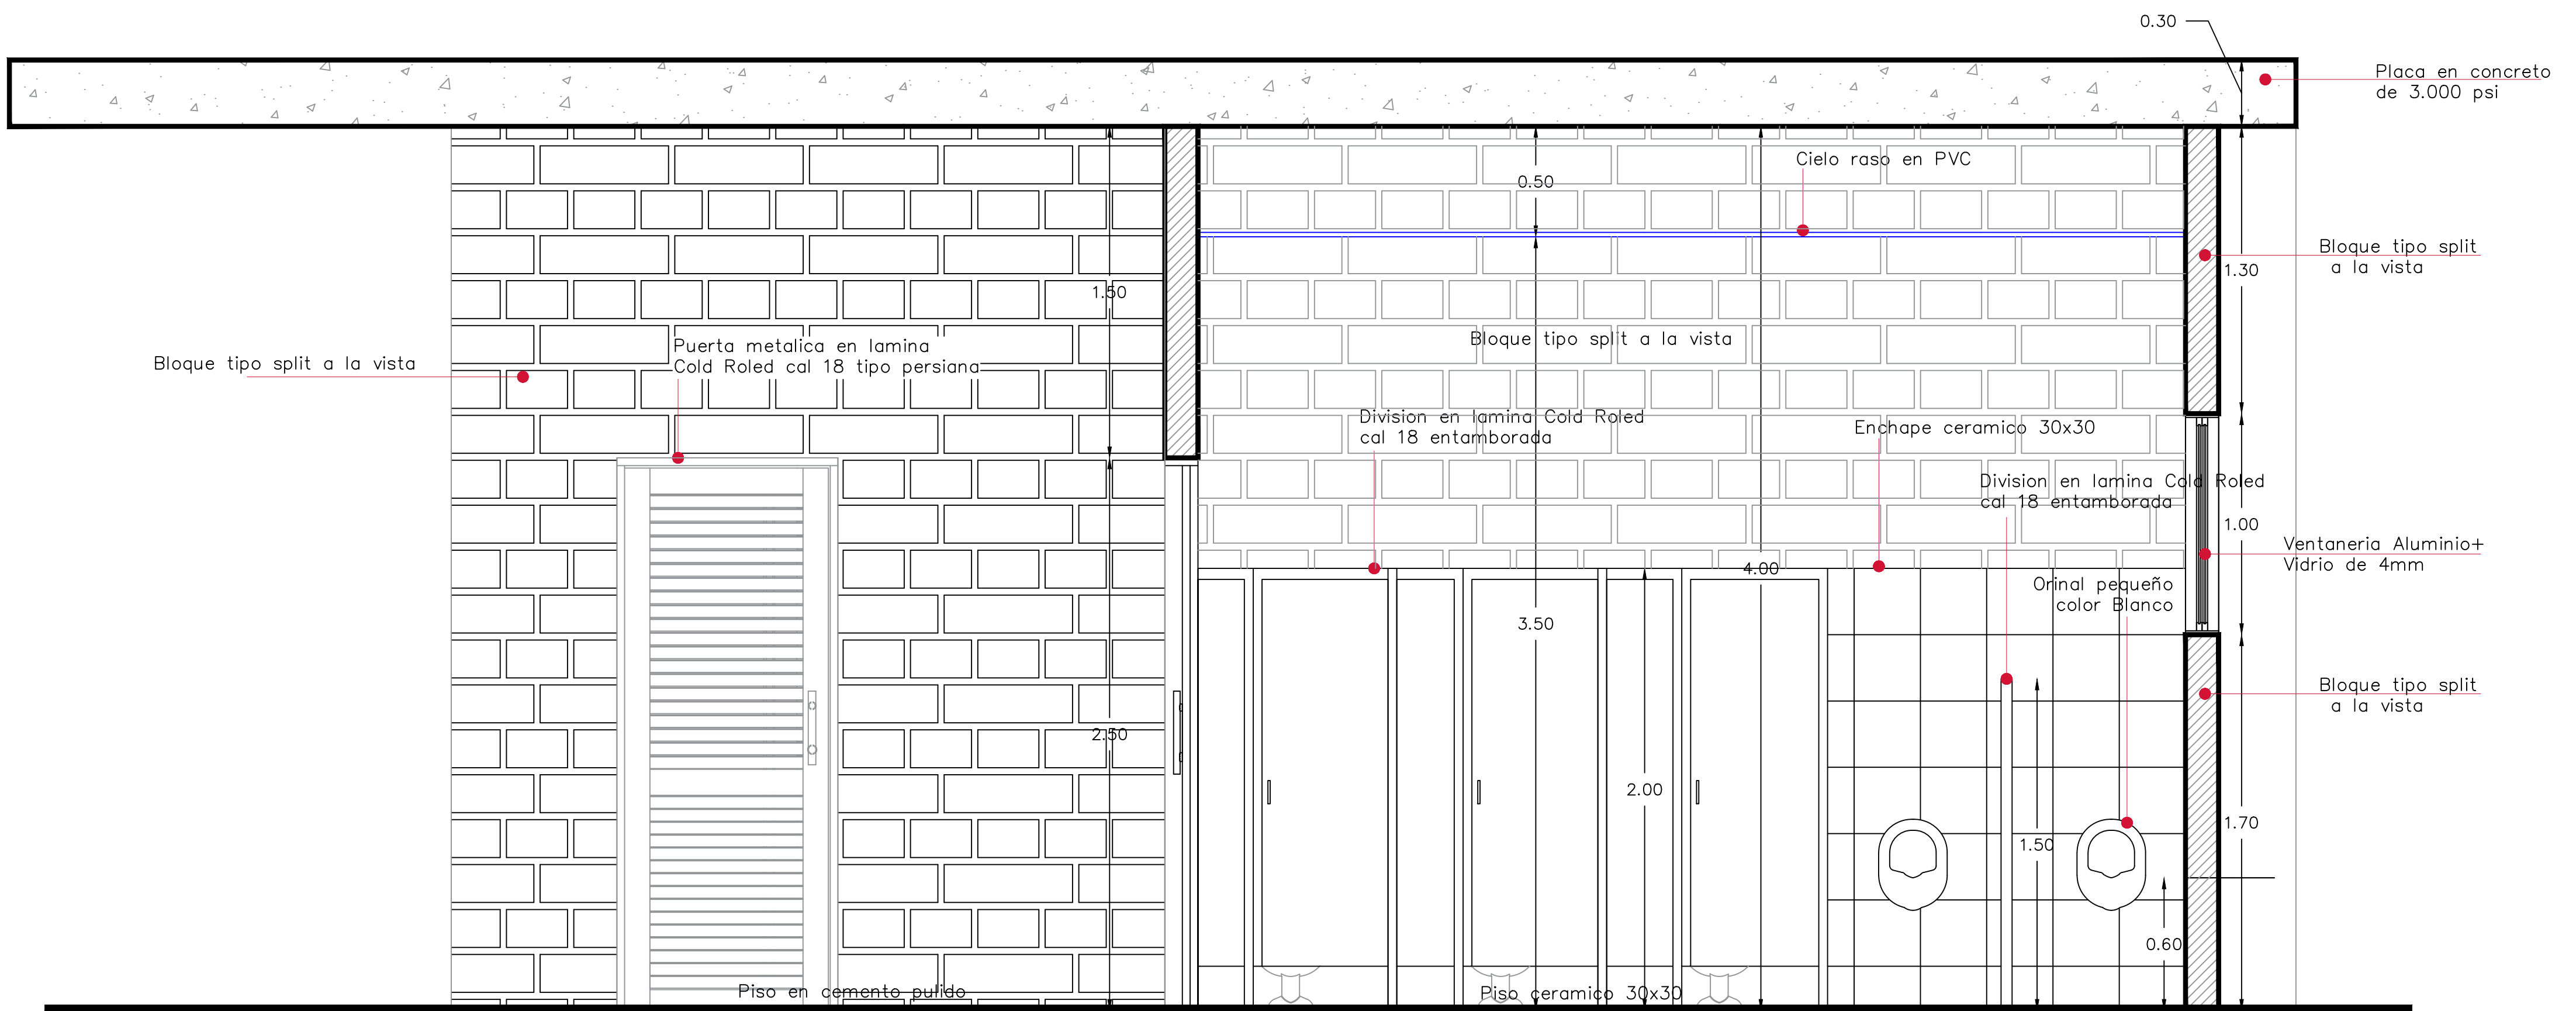

CORTE LONGITUDINAL A-A

ESC. 1:20