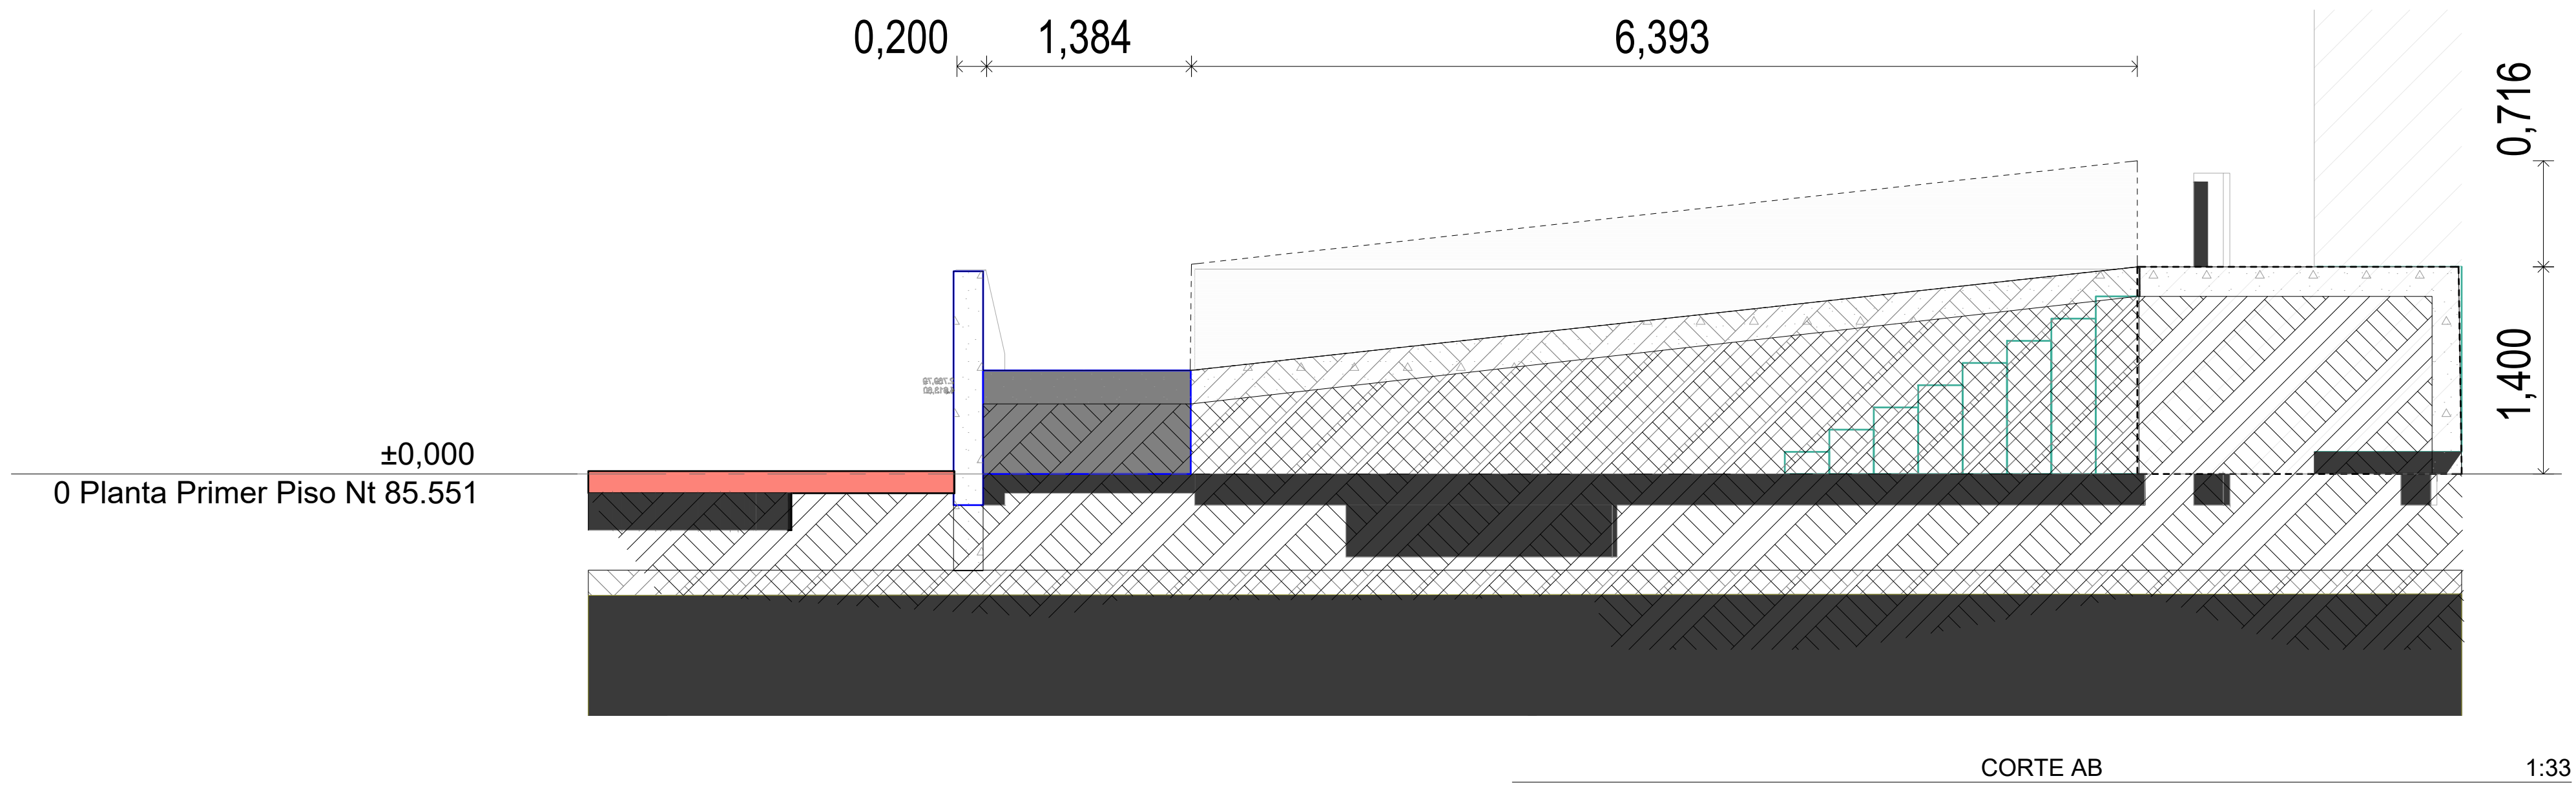






GOBERNACIÓN DEL
CESAR

GOBERNADORA:

 
ELVIA MILENA SAN JUAN DAVILA

 
SECRETARIO DE INFRAESTRUCTURA DEPARTAMENTAL

JORGE ARMANDO MAESTRE JARABA

PROYECTO:
**"MEJORAMIENTO DE LA
INFRAESTRUCTURA EDUCATIVA
EN DISTINTOS MUNICIPIOS DEL
DEPARTAMENTO DEL CESAR".**

DESARROLLO DIGITAL DEL PROYECTO:

DISEÑO ARQUITECTONICO:

MARIA ALEXANDRA PALMERA CASTILLA
A68682008-1065564617

DISEÑO ESTRUCTURAL:

WILLIAM FUENTES LACOUTURE
M.P.No. 25202150640CND

DISEÑO TOPOGRÁFICO:

RAFAEL CUELLO CARRILLO
MP.No. 01-14206 CNPT

DISEÑO ELECTRICO:

LUIS FELIPE SÁNCHEZ LLANOS.
No. AT205-41653.

DISEÑO HIDROSANITARIO Y RCI:

JUAN JOSE ONATE
M.P.No. 091037-0661809 CND

CONTIENE :

CORTE AB, Ampliacion Rampa

**Institucion Educativa
Alvaro Araujo Noguera
ASTREA**

Vo.Bo. REVISÓ

Vo.Bo. PLANEACIÓN

FECHA:
06/2026

ESCALA:
1:33

ARCHIVO:
06.08.2026
PL A- 312 Ampliacion Rampa NIG

PLANO N°:
A - 312

A - 312 DE 019