




CORTE AI 1:20

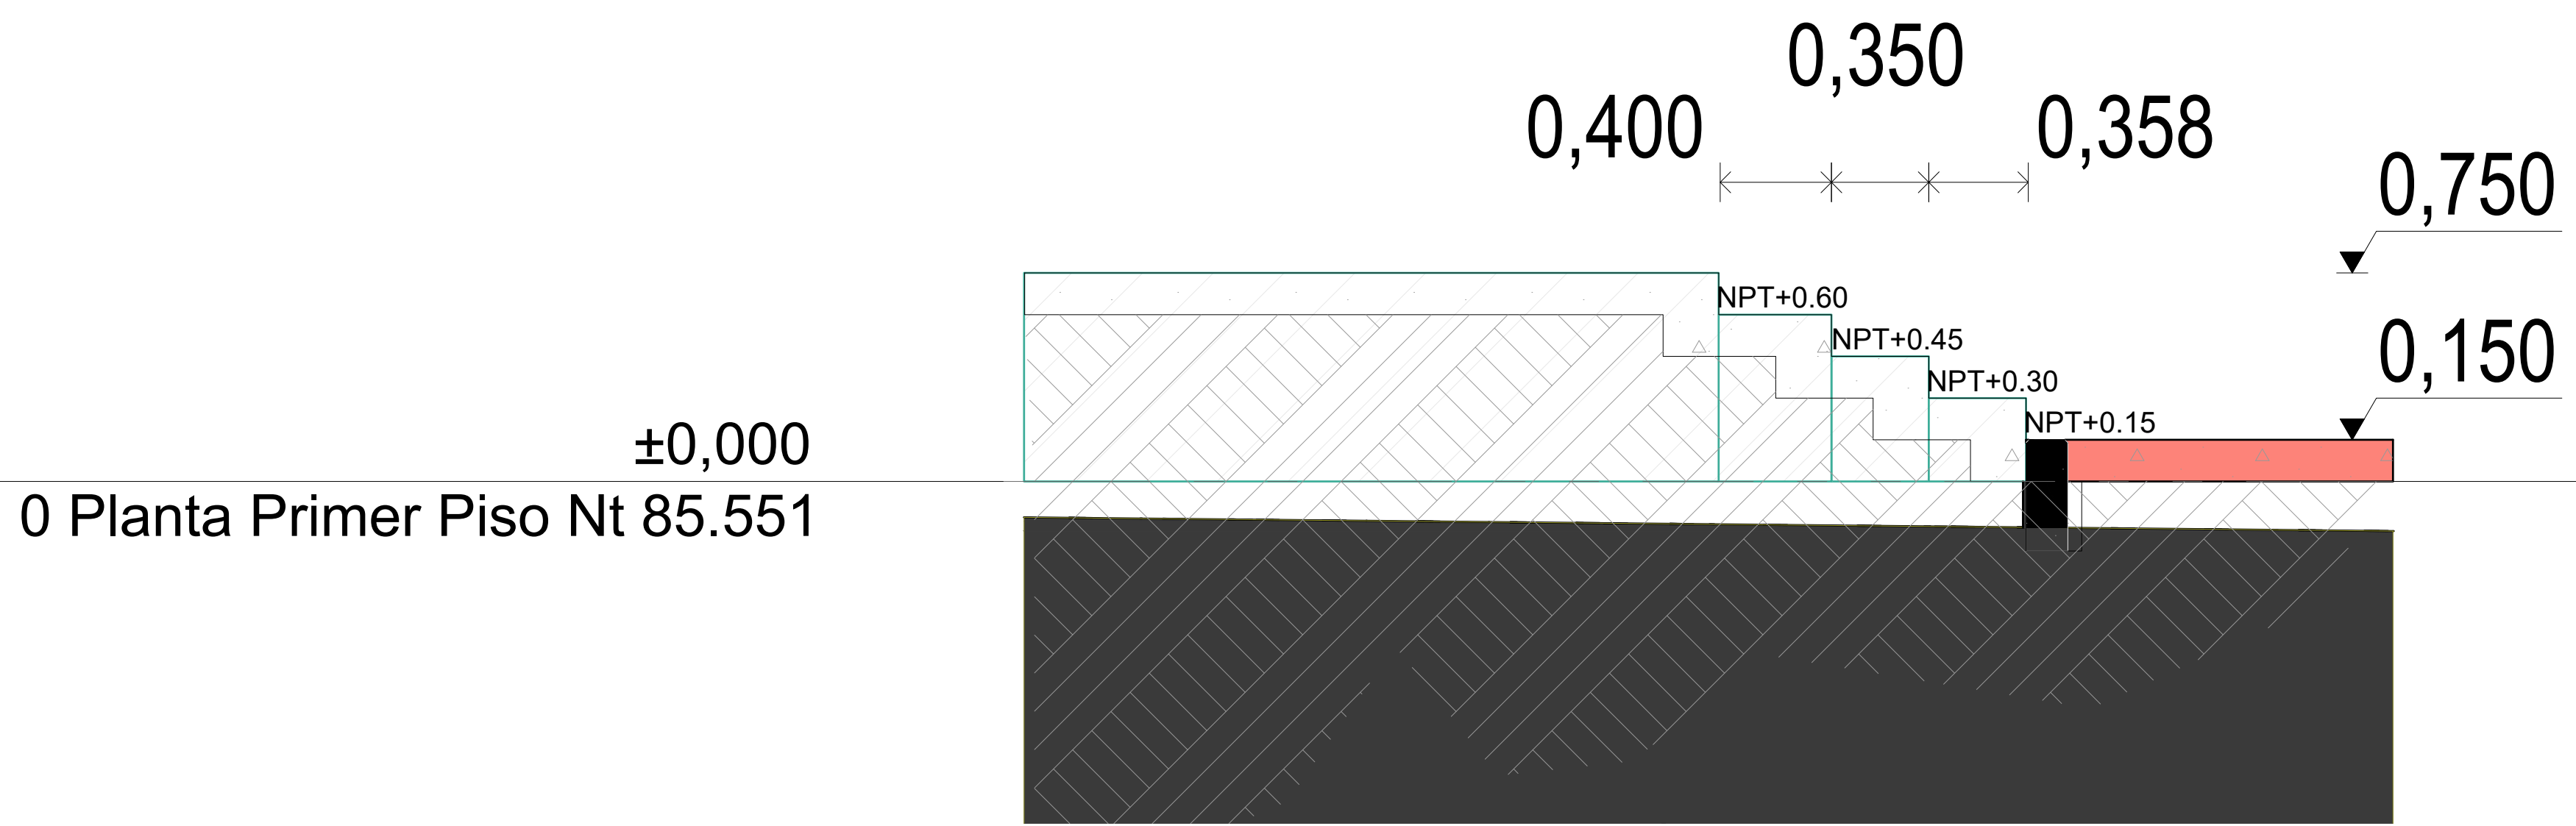

CORTE AJ 1:20

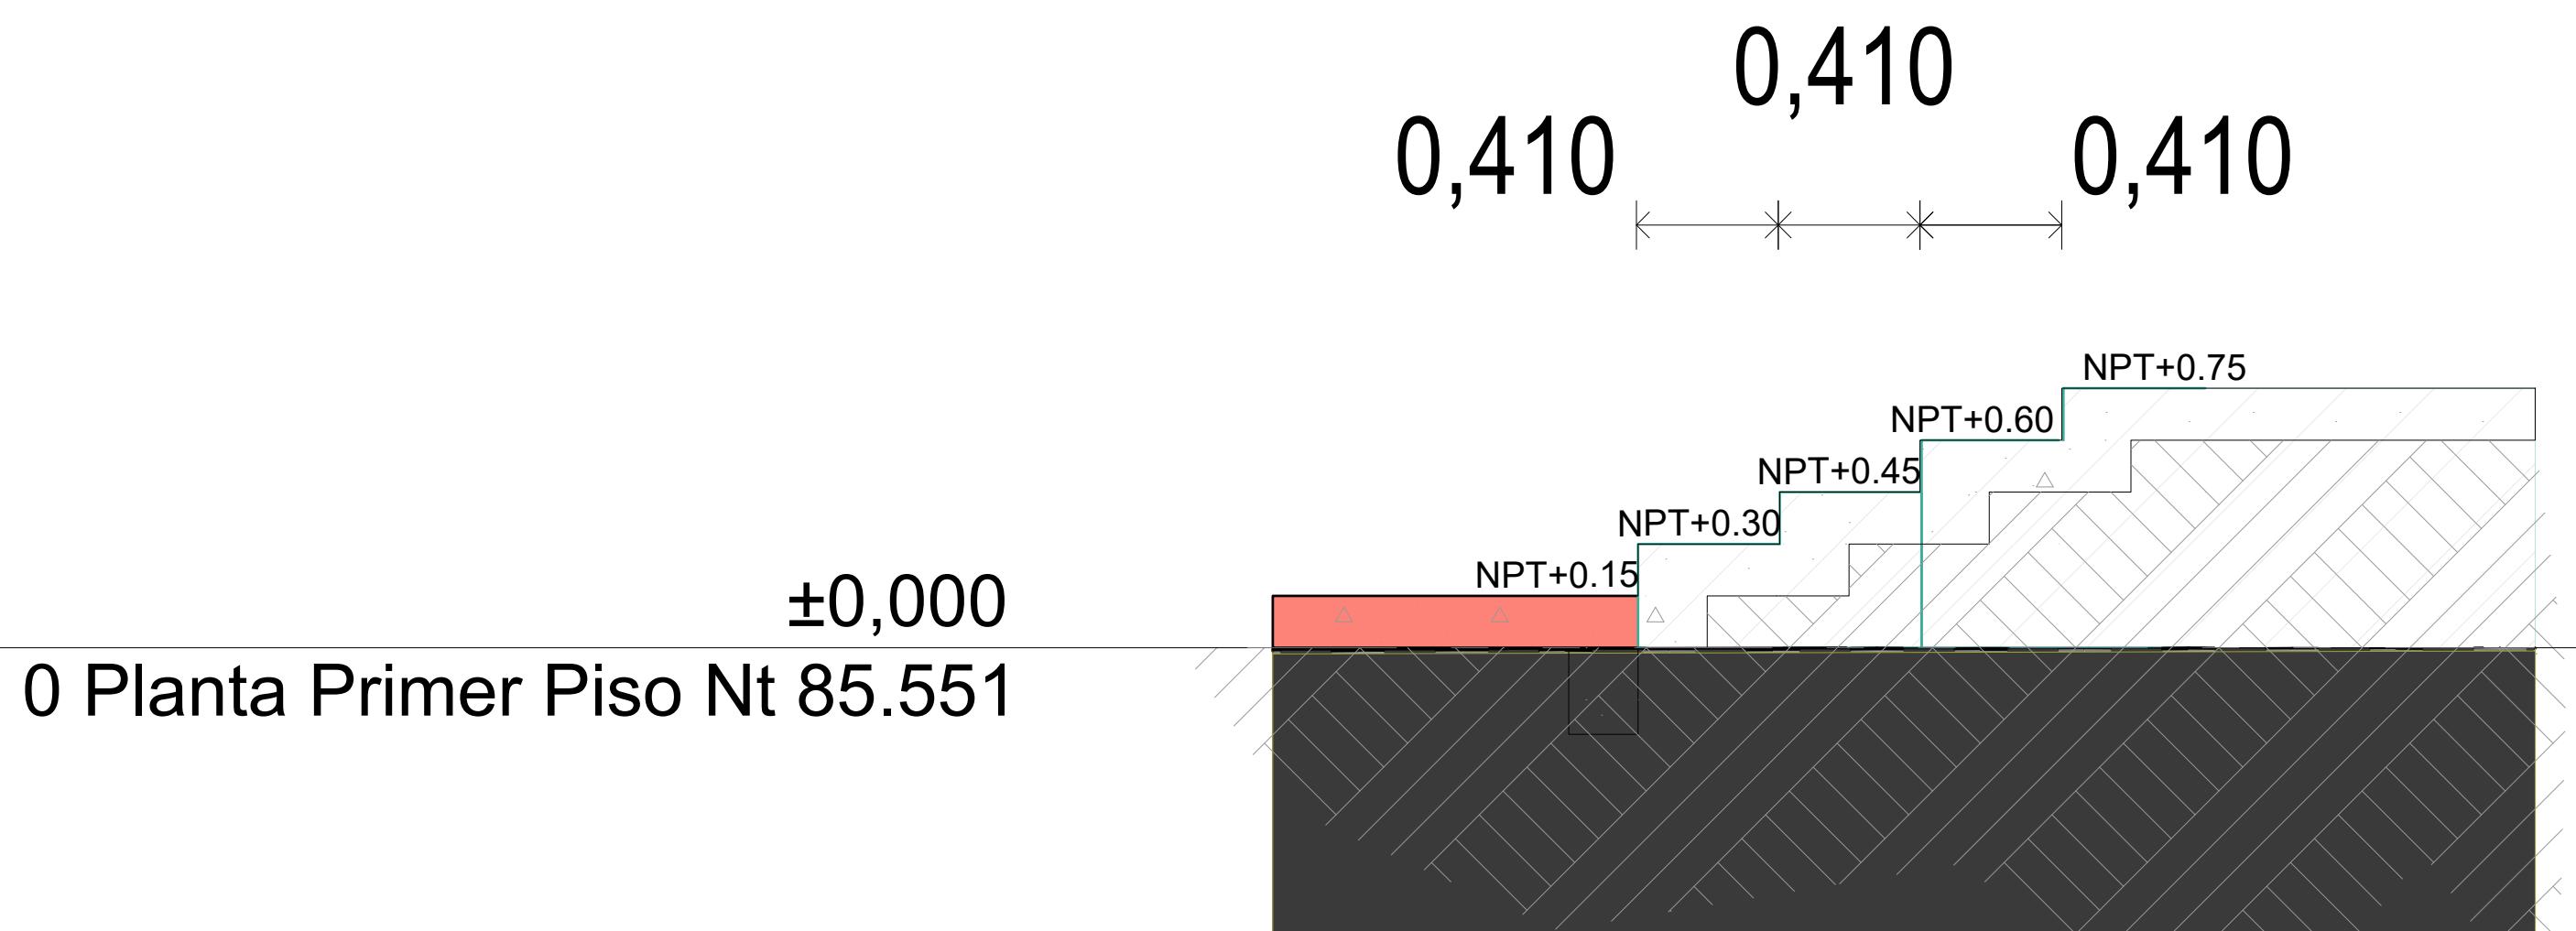

CORTE AK 1:20

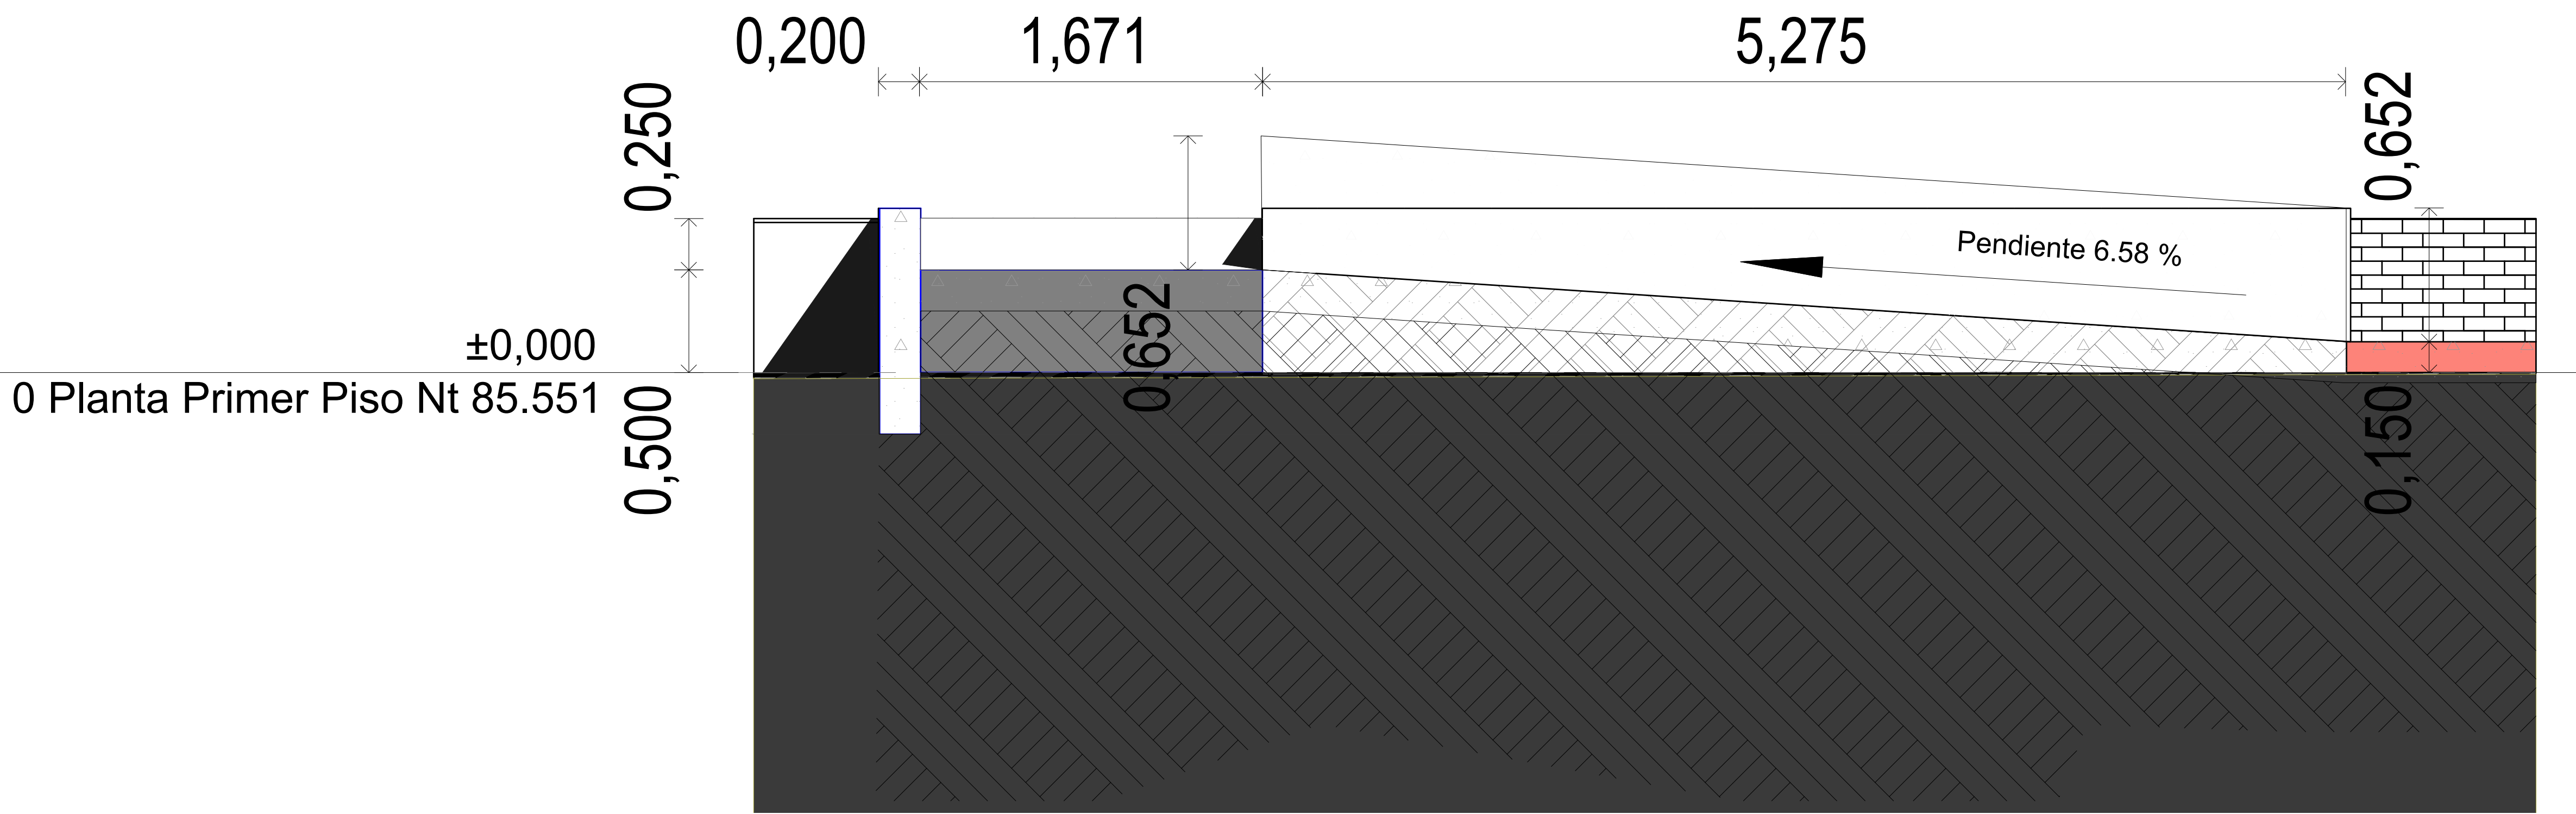

CORTE AL 1:20



GOBERNACIÓN DEL
CESAR

GOBERNADORA:

ELVIA MILENA SAN JUAN DAVILA

SECRETARIO DE INFRAESTRUCTURA DEPARTAMENTAL

JORGE ARMANDO MAESTRE JARABA

PROYECTO:

**"MEJORAMIENTO DE LA
INFRAESTRUCTURA EDUCATIVA
EN DISTINTOS MUNICIPIOS DEL
DEPARTAMENTO DEL CESAR".**

DESARROLLO DIGITAL DEL PROYECTO:

DISEÑO ARQUITECTONICO:

Maria Alexandra Palmera Castilla

MARIA ALEXANDRA PALMERA CASTILLA
A68682008-1065564617

DISEÑO ESTRUCTURAL:

William Fuentes

WILLIAM FUENTES LACOUTURE
M.P.No. 25202150640CND

DISEÑO TOPOGRÁFICO:

Rafael Cuello Carrillo
RAFAEL CUELLO CARRILLO
MP.No. 01-14206 CNPT

DISEÑO ELECTRICO:

Luis Felipe Sánchez Llanos

LUIS FELIPE SÁNCHEZ LLANOS
No. AT205-41653.

DISEÑO HIDROSANITARIO Y RCI:

Juan Jose Onate

JUAN JOSE ONATE
M.P.No. 091037-0661809 CND

CONTIENE :

CORTE AI, CORTE AJ, CORTE AL, CORTE AK

Institucion Educativa
Alvaro Araujo Noguera
ASTREA

Vo.Bo. REVISÓ

Vo.Bo. PLANEACIÓN

FECHA:

06/2026

ESCALA:

1:20

ARCHIVO:

CC 08 0206
P.E. A - 313 Ampliador Zona Pastoral@CIG

PLANO N°:

A - 313

A - 313 DE 019