

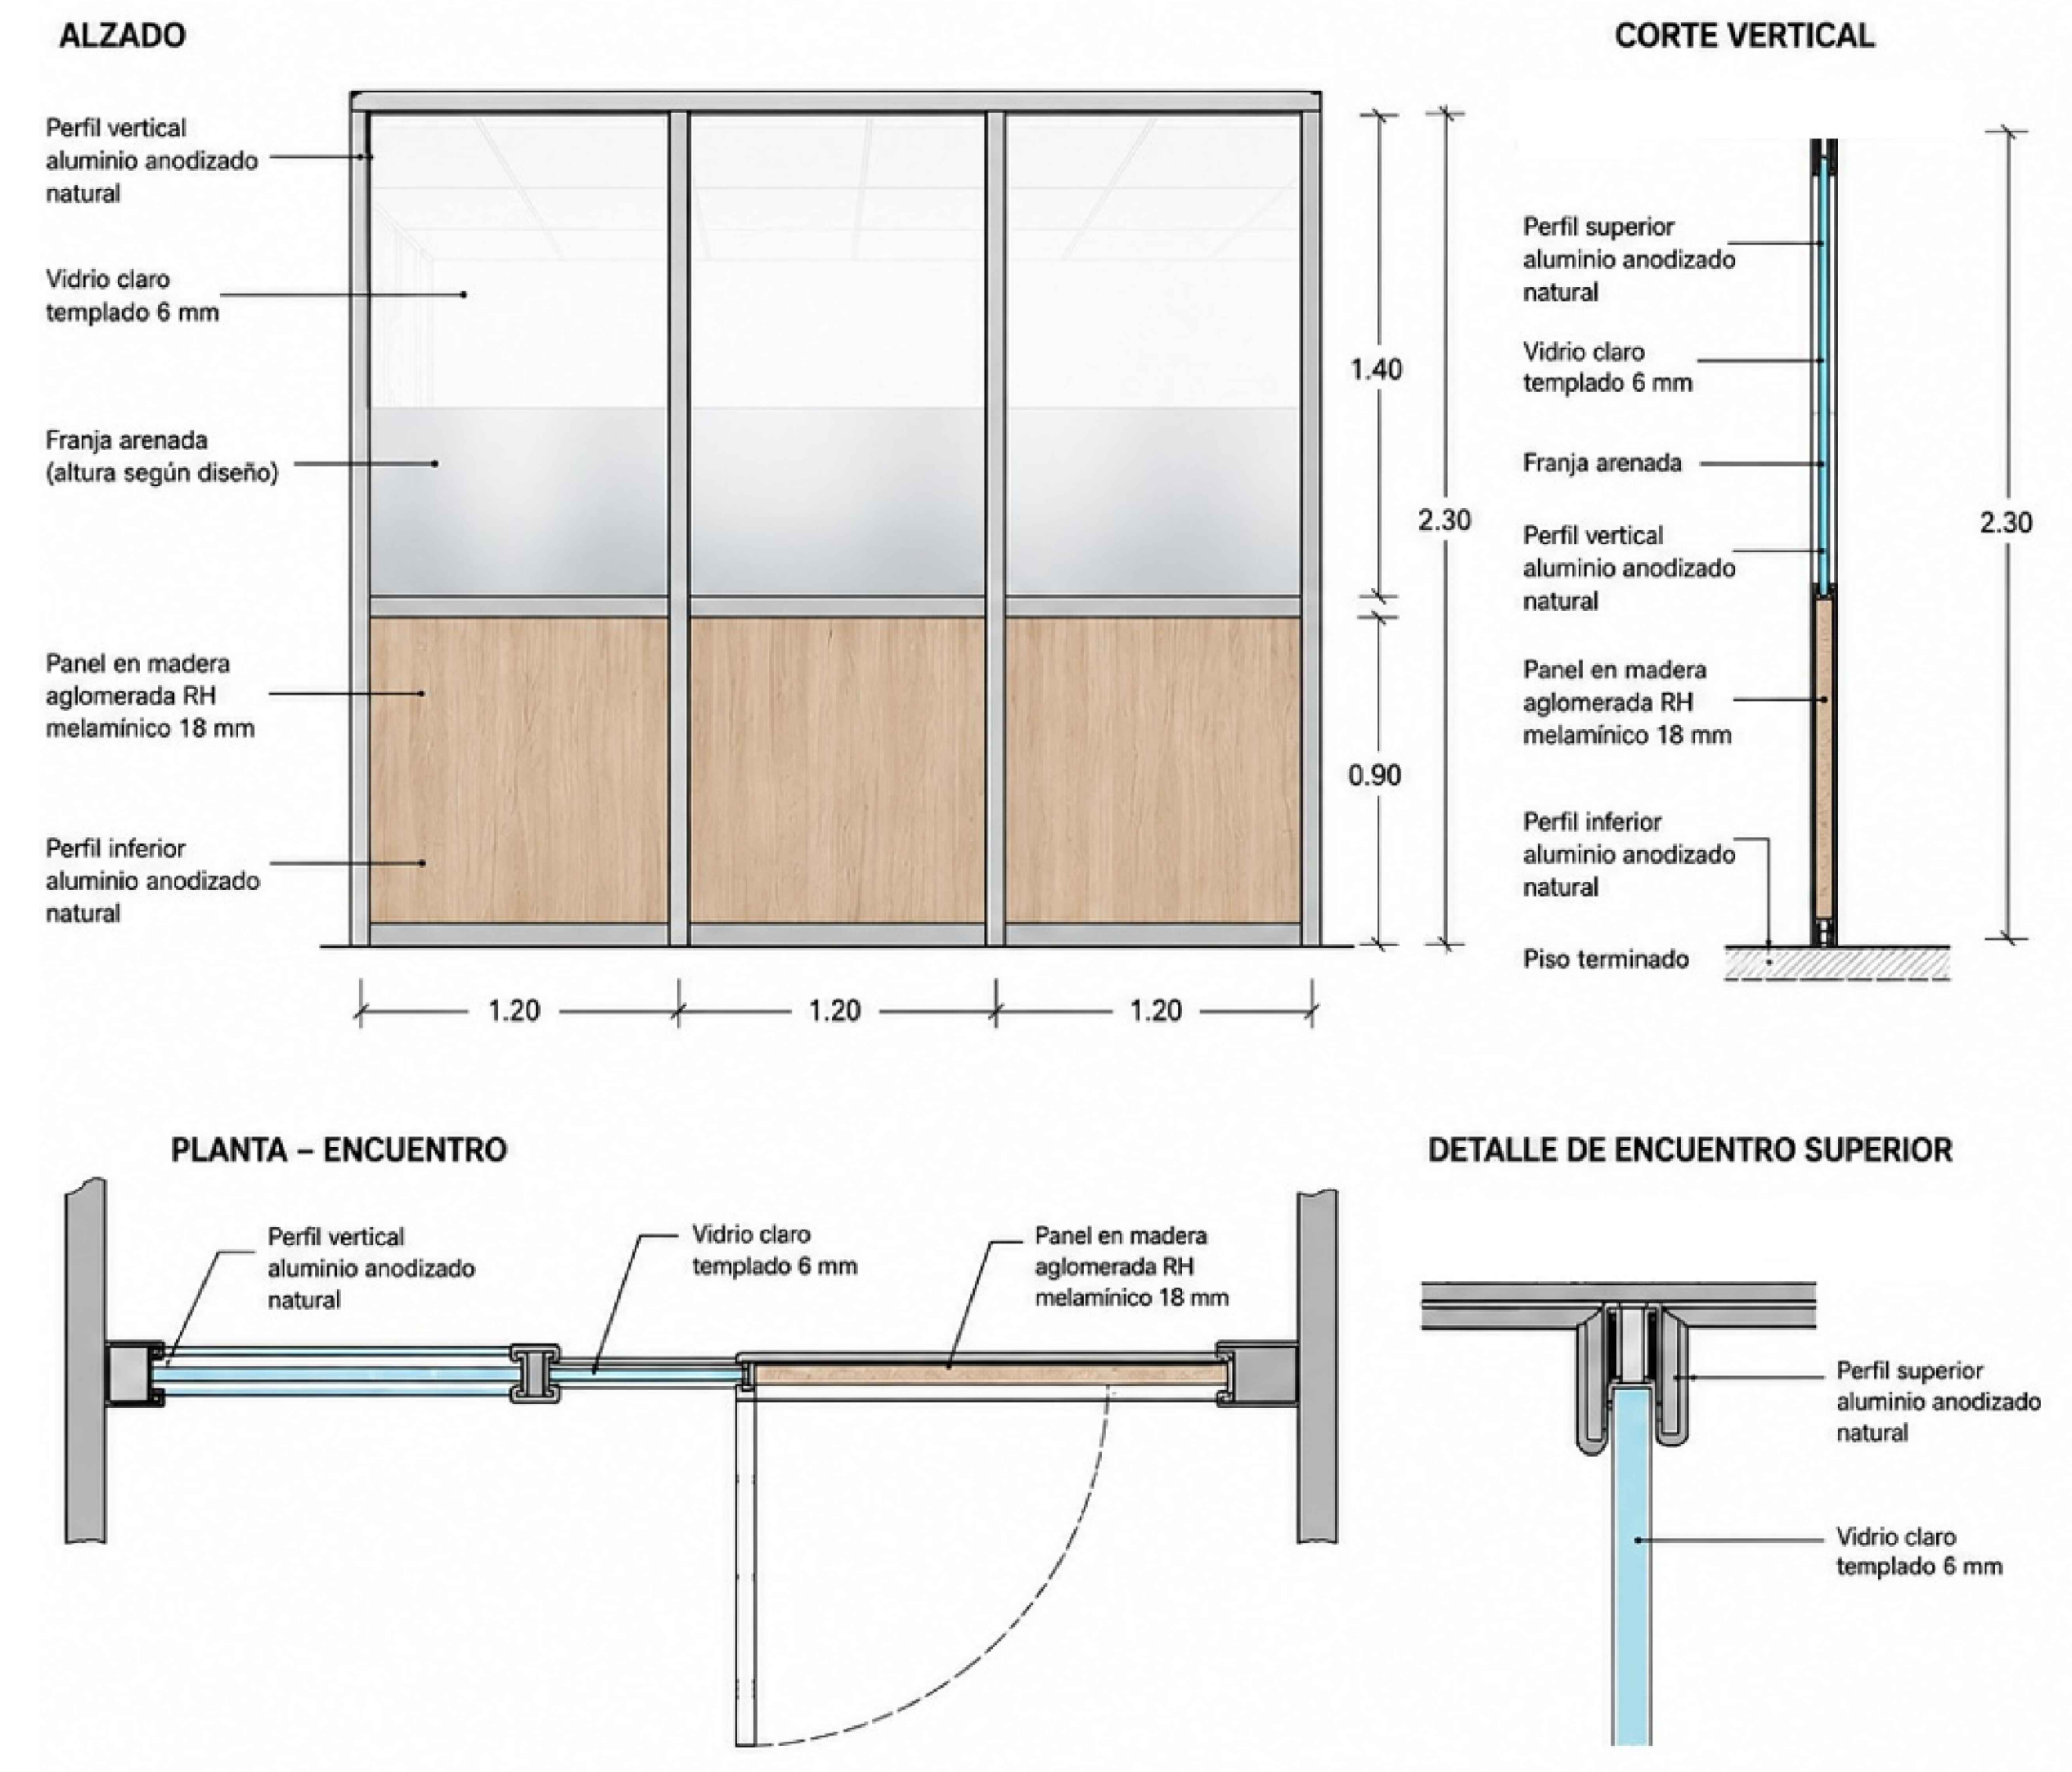


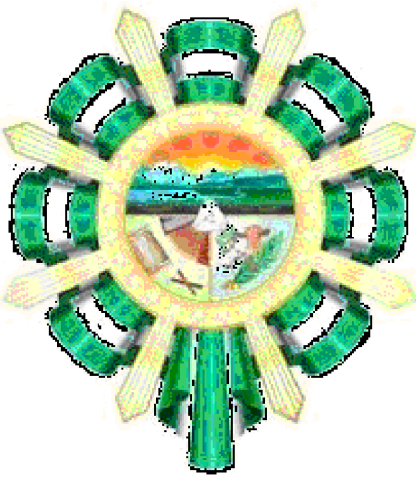

ESPECIFICACIONES	
Sistema	División de oficinas fija.
Estructura	Perfiles de aluminio anodizado natural.
Vidrio	Vidrio claro templado de 6 mm.
Franja arenada	Altura según diseño (aprox. 0.90 m) desde piso terminado.
Panel inferior	Agglomerado RH (resistente a la humedad) melamínico, espesor 18 mm, acabado madera.
Altura total	2.30 m (según diseño).
Acabado	Aluminio anodizado natural y madera melamínica.
Instalación	Anclada a piso, muros laterales y cielo raso.

NOTAS GENERALES

- Todas las medidas deben verificarse en obra.
- Vidrio templado conforme a norma NTC.
- La instalación debe garantizar la nivelación y el aplome de la división.
- Incluye todos los herrajes, tornillería y accesorios necesarios para su correcta instalación.
- Cualquier modificación deberá ser aprobada por la Interventoría.

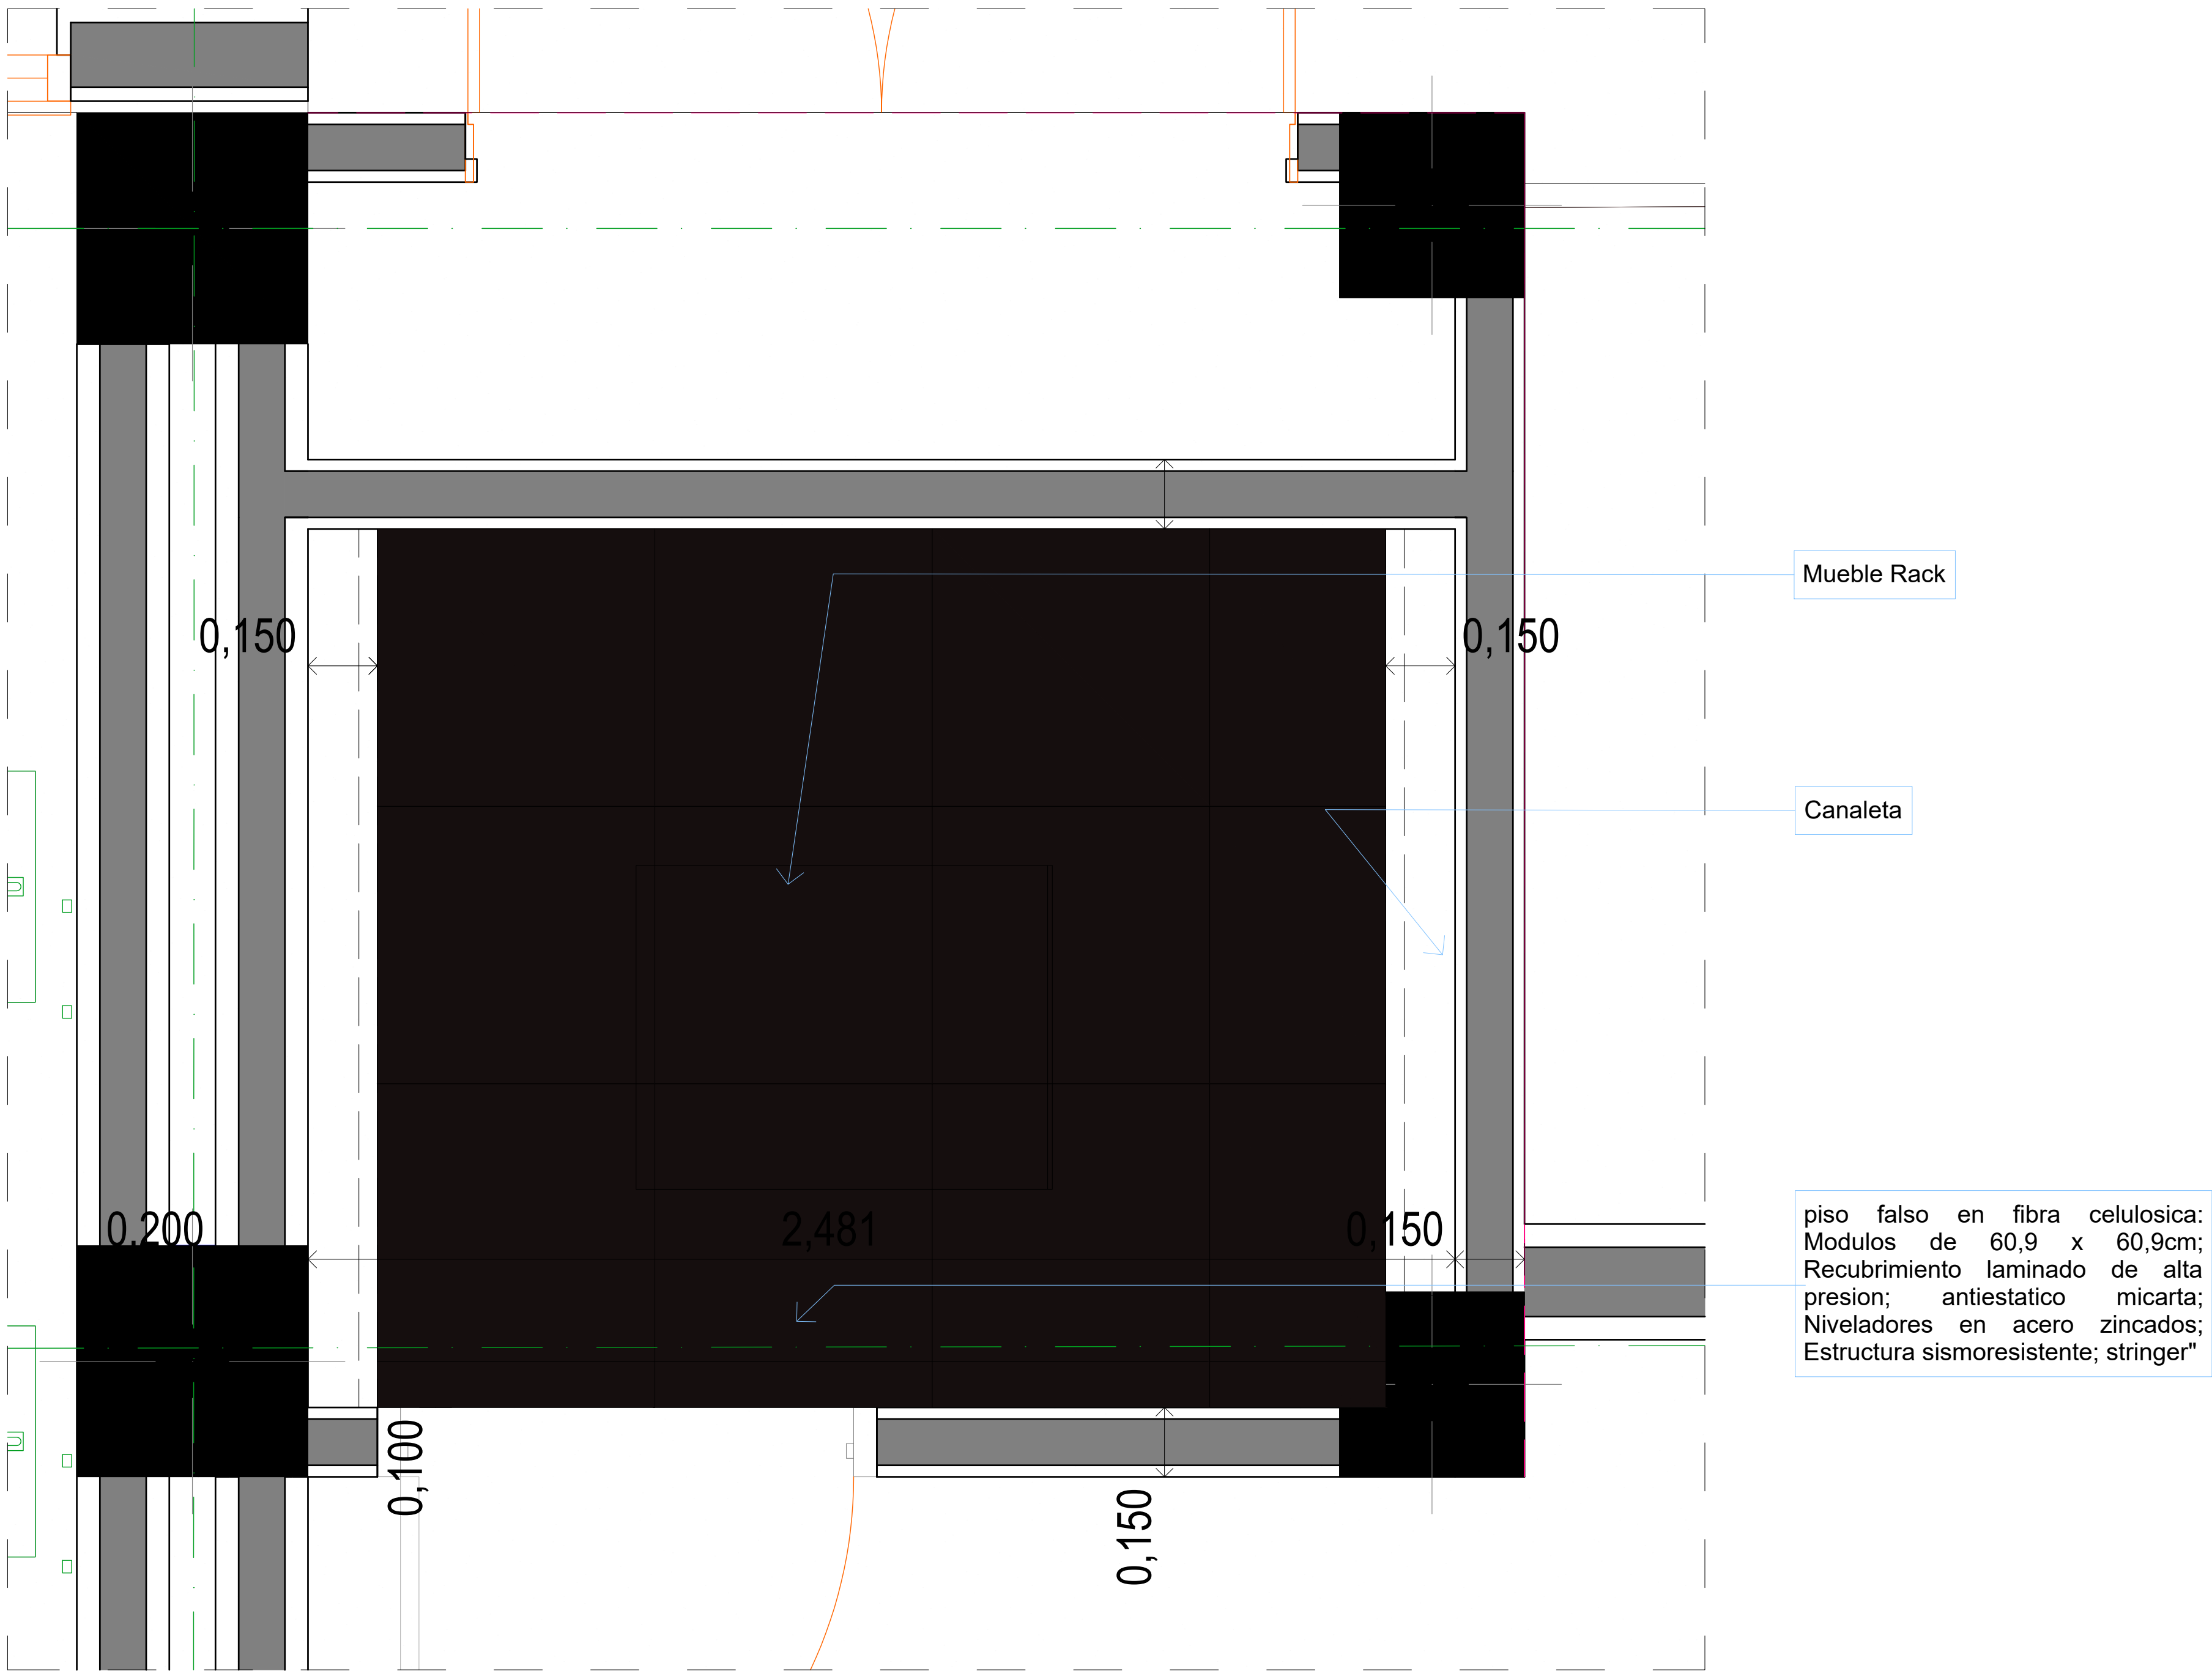

GOVERNACIÓN DEL
CESAR

GOBERNADORA:

ELVIA MILENA SAN JUAN DAVILA

SECRETARIO DE INFRAESTRUCTURA DEPARTAMENTAL

JORGE ARMANDO MAESTRE JARABA

PROYECTO:

**"MEJORAMIENTO DE LA
INFRAESTRUCTURA EDUCATIVA
EN DISTINTOS MUNICIPIOS DEL
DEPARTAMENTO DEL CESAR".**

DESARROLLO DIGITAL DEL PROYECTO:

DISEÑO ARQUITECTONICO:

Maria Alexandra Palmera Castilla
MARIA ALEXANDRA PALMERA CASTILLA
A68682008-1065564617

DISEÑO ESTRUCTURAL:

William Fuentes
WILLIAM FUENTES LACOUTURE
M.P.No. 25202150640CND

DISEÑO TOPOGRÁFICO:

Rafael Cuello Carrillo
RAFAEL CUELLO CARRILLO
MP.No. 01-14206 CNPT

DISEÑO ELECTRICO:

Luis Felipe Sánchez Llanos
LUIS FELIPE SÁNCHEZ LLANOS
No. AT205-41653.

DISEÑO HIDROSANITARIO Y RCI:

Juan José Onate
JUAN JOSÉ ONATE
M.P.No. 091037-0661809 CND

CONTIENE :

Implantación de Sanitarios de Red Principal

Vo.Bo. REVISÓ

Vo.Bo. PLANEACIÓN

FECHA:

06/2026

ESCALA:

1:200

ARCHIVO:

02209
P.L.A. - 01- Plano Ubicación del Proyecto RIG

PLANO N°:

A-625 DE 035

A-101 DE 035