


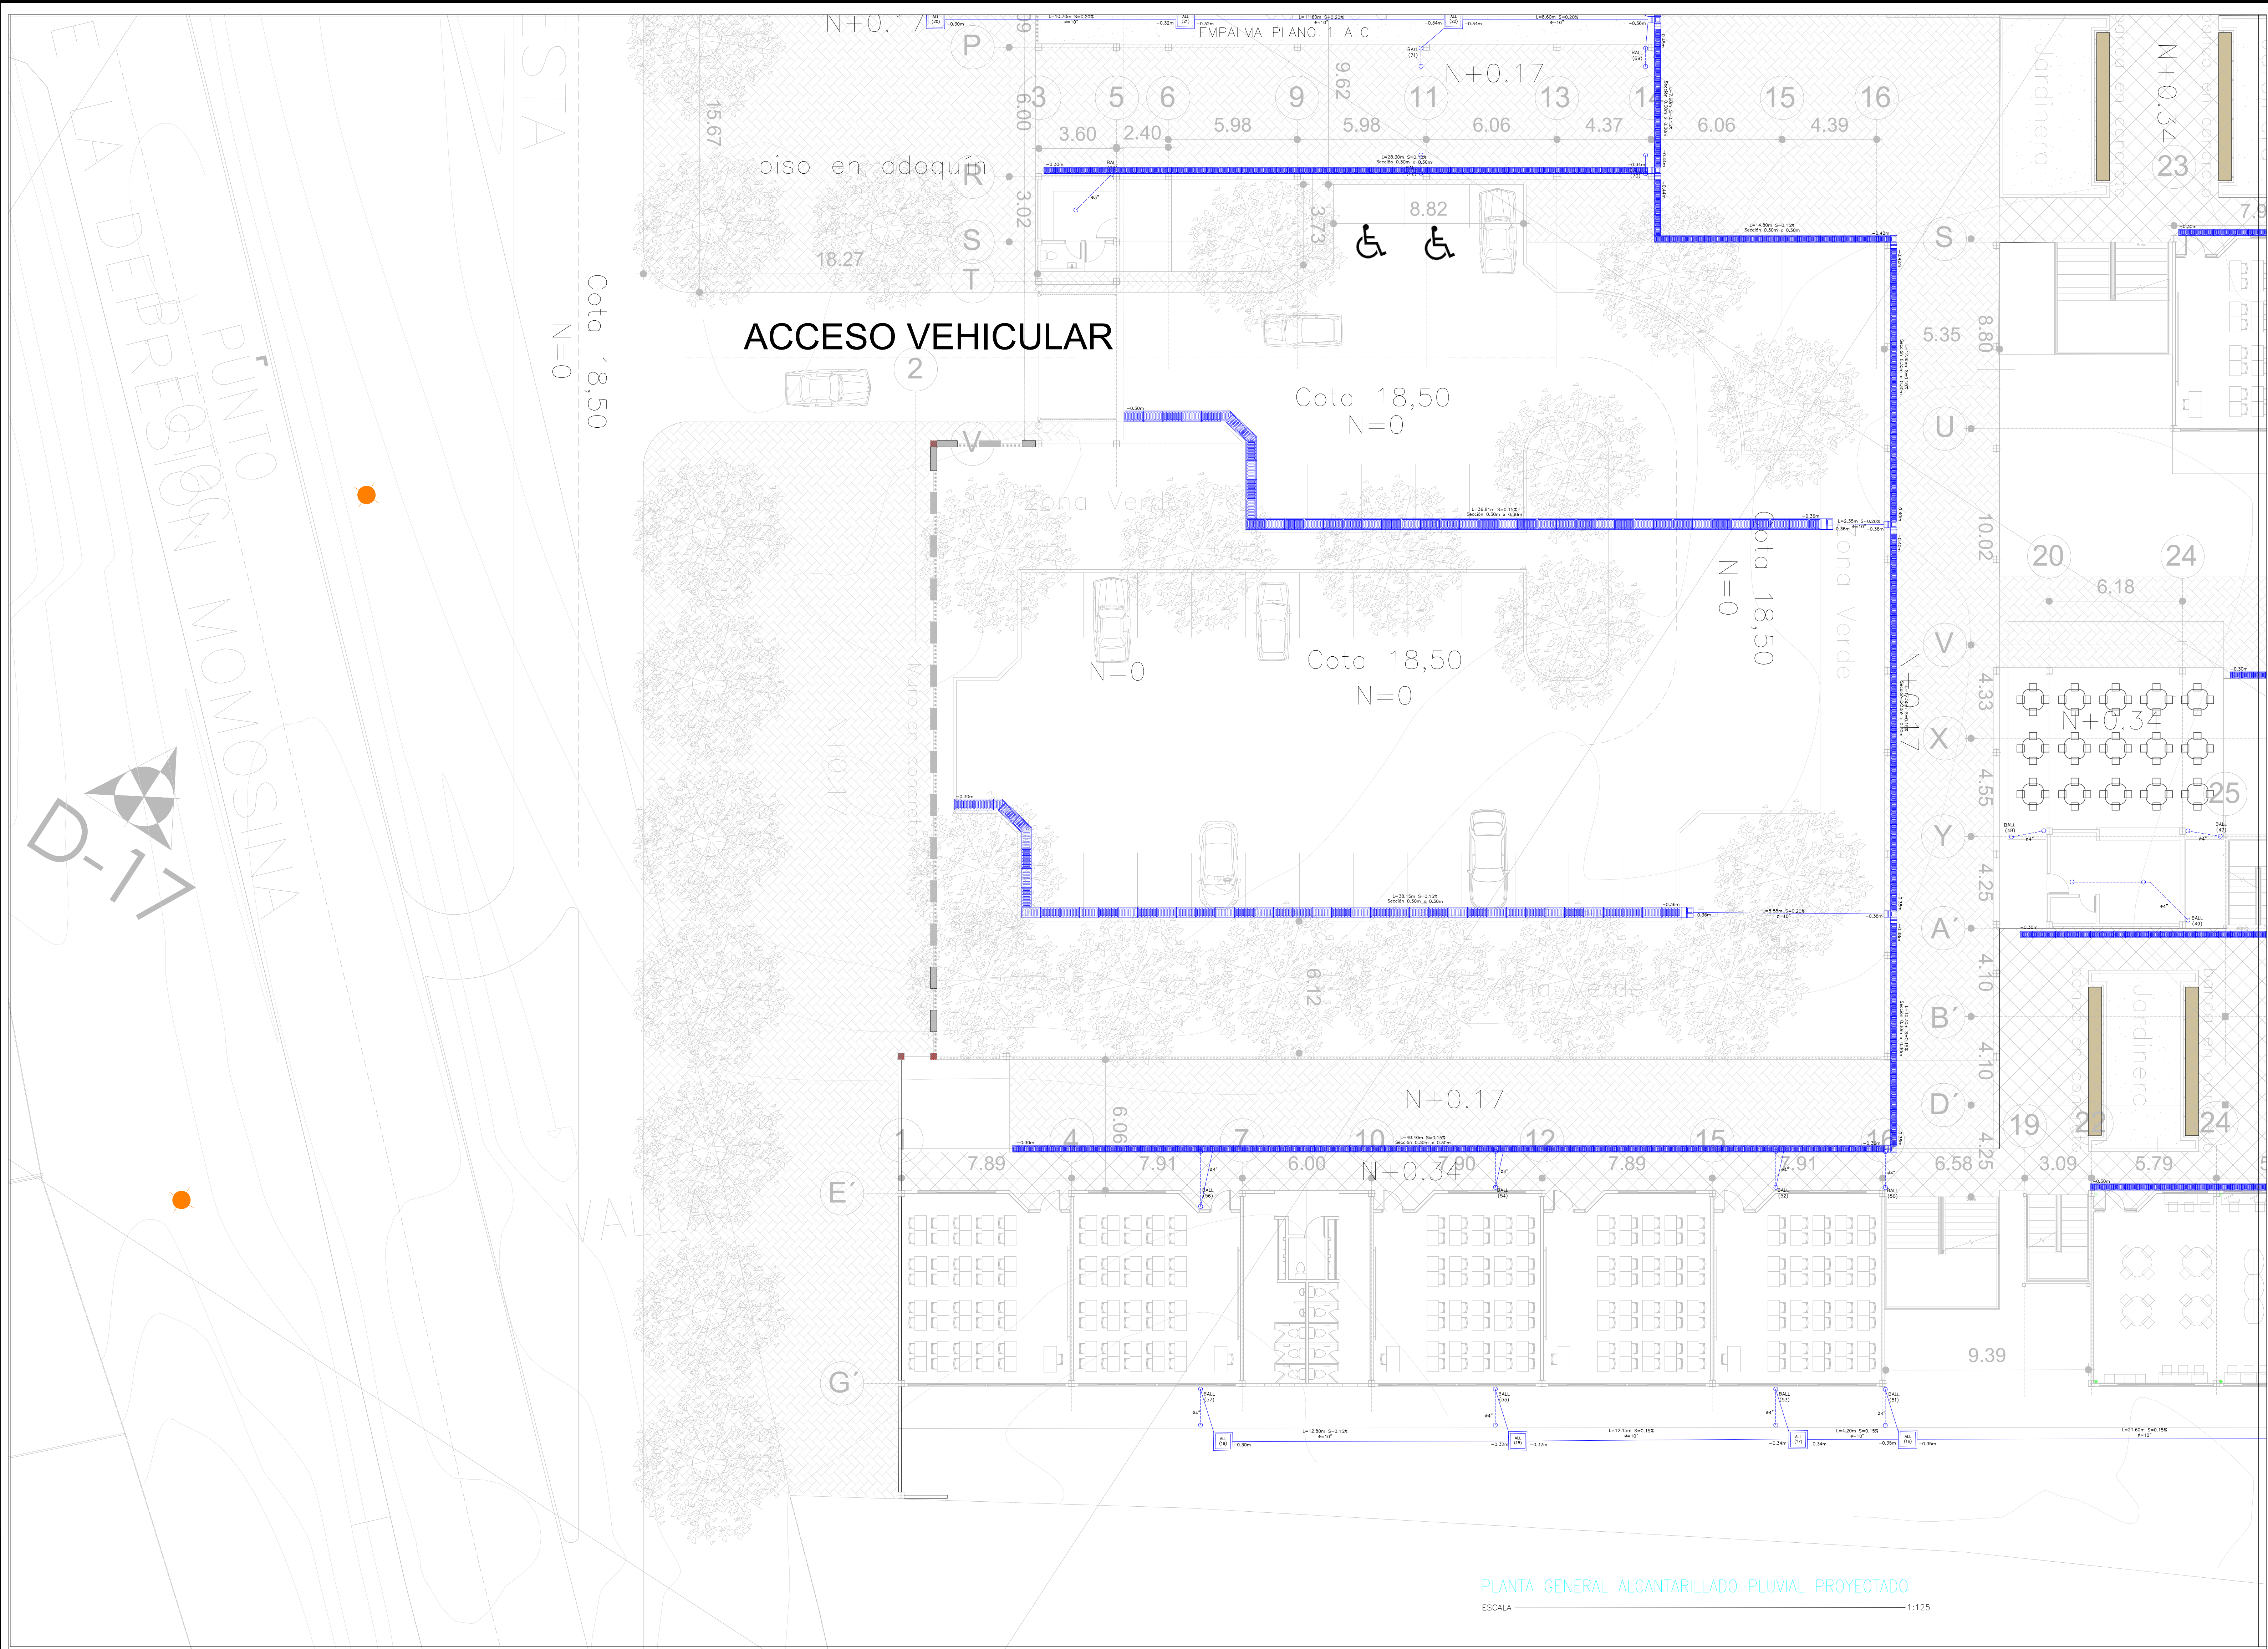

PLANTA GENERAL ALCANTARILLADO PLUVIAL PROYECTADO

ESCALA 1:125

CONVENCIONES	
	RED ALC. SANITARIO PROYECTADO
	RED ALC. PLUVIAL PROYECTADO
	RED AC PVC. PROYECTADO
	CAJA ALCANTARILLADO PROYECTADO
	BAIANTES ALCANTARILLADO PROYECTADO

CODIFICADO:	Ing. EDSON YESID ANGULO GOMEZ M.P. 9502-31205ATL
DISEÑO:	Ing. LUIS CARLOS ROSERO QUIMBAYO T.P.M.P. 7626-33492 VLL
LEVANTO:	
DEBÚO:	CQA

INSTITUCIÓN EDUCATIVA NORMAL SUPERIOR MOMPOX - BOLIVAR	
CONTIENE: PLANTA REDES HIDROSANITARIAS - PLUVIALES PROYECTADAS	

MODIFICACIONES		
FECHA	VERSIÓN	OBSERVACIONES

FECHA	VERSION	APROBO
MAYO 2025	VERSIÓN	

CODIGO:
COD
PLANO No.
3 de 7

LA APROBACIÓN DE ESTE PROYECTO NO EXIME DE RESPONSABILIDAD AL DISEÑADOR DEL MISMO	
PLANEACIÓN DE OBRAS	
APROBADO POR:	
FECHA:	MAT. PROFESIONAL:
FIRMA:	