




NOE-0303-0-V

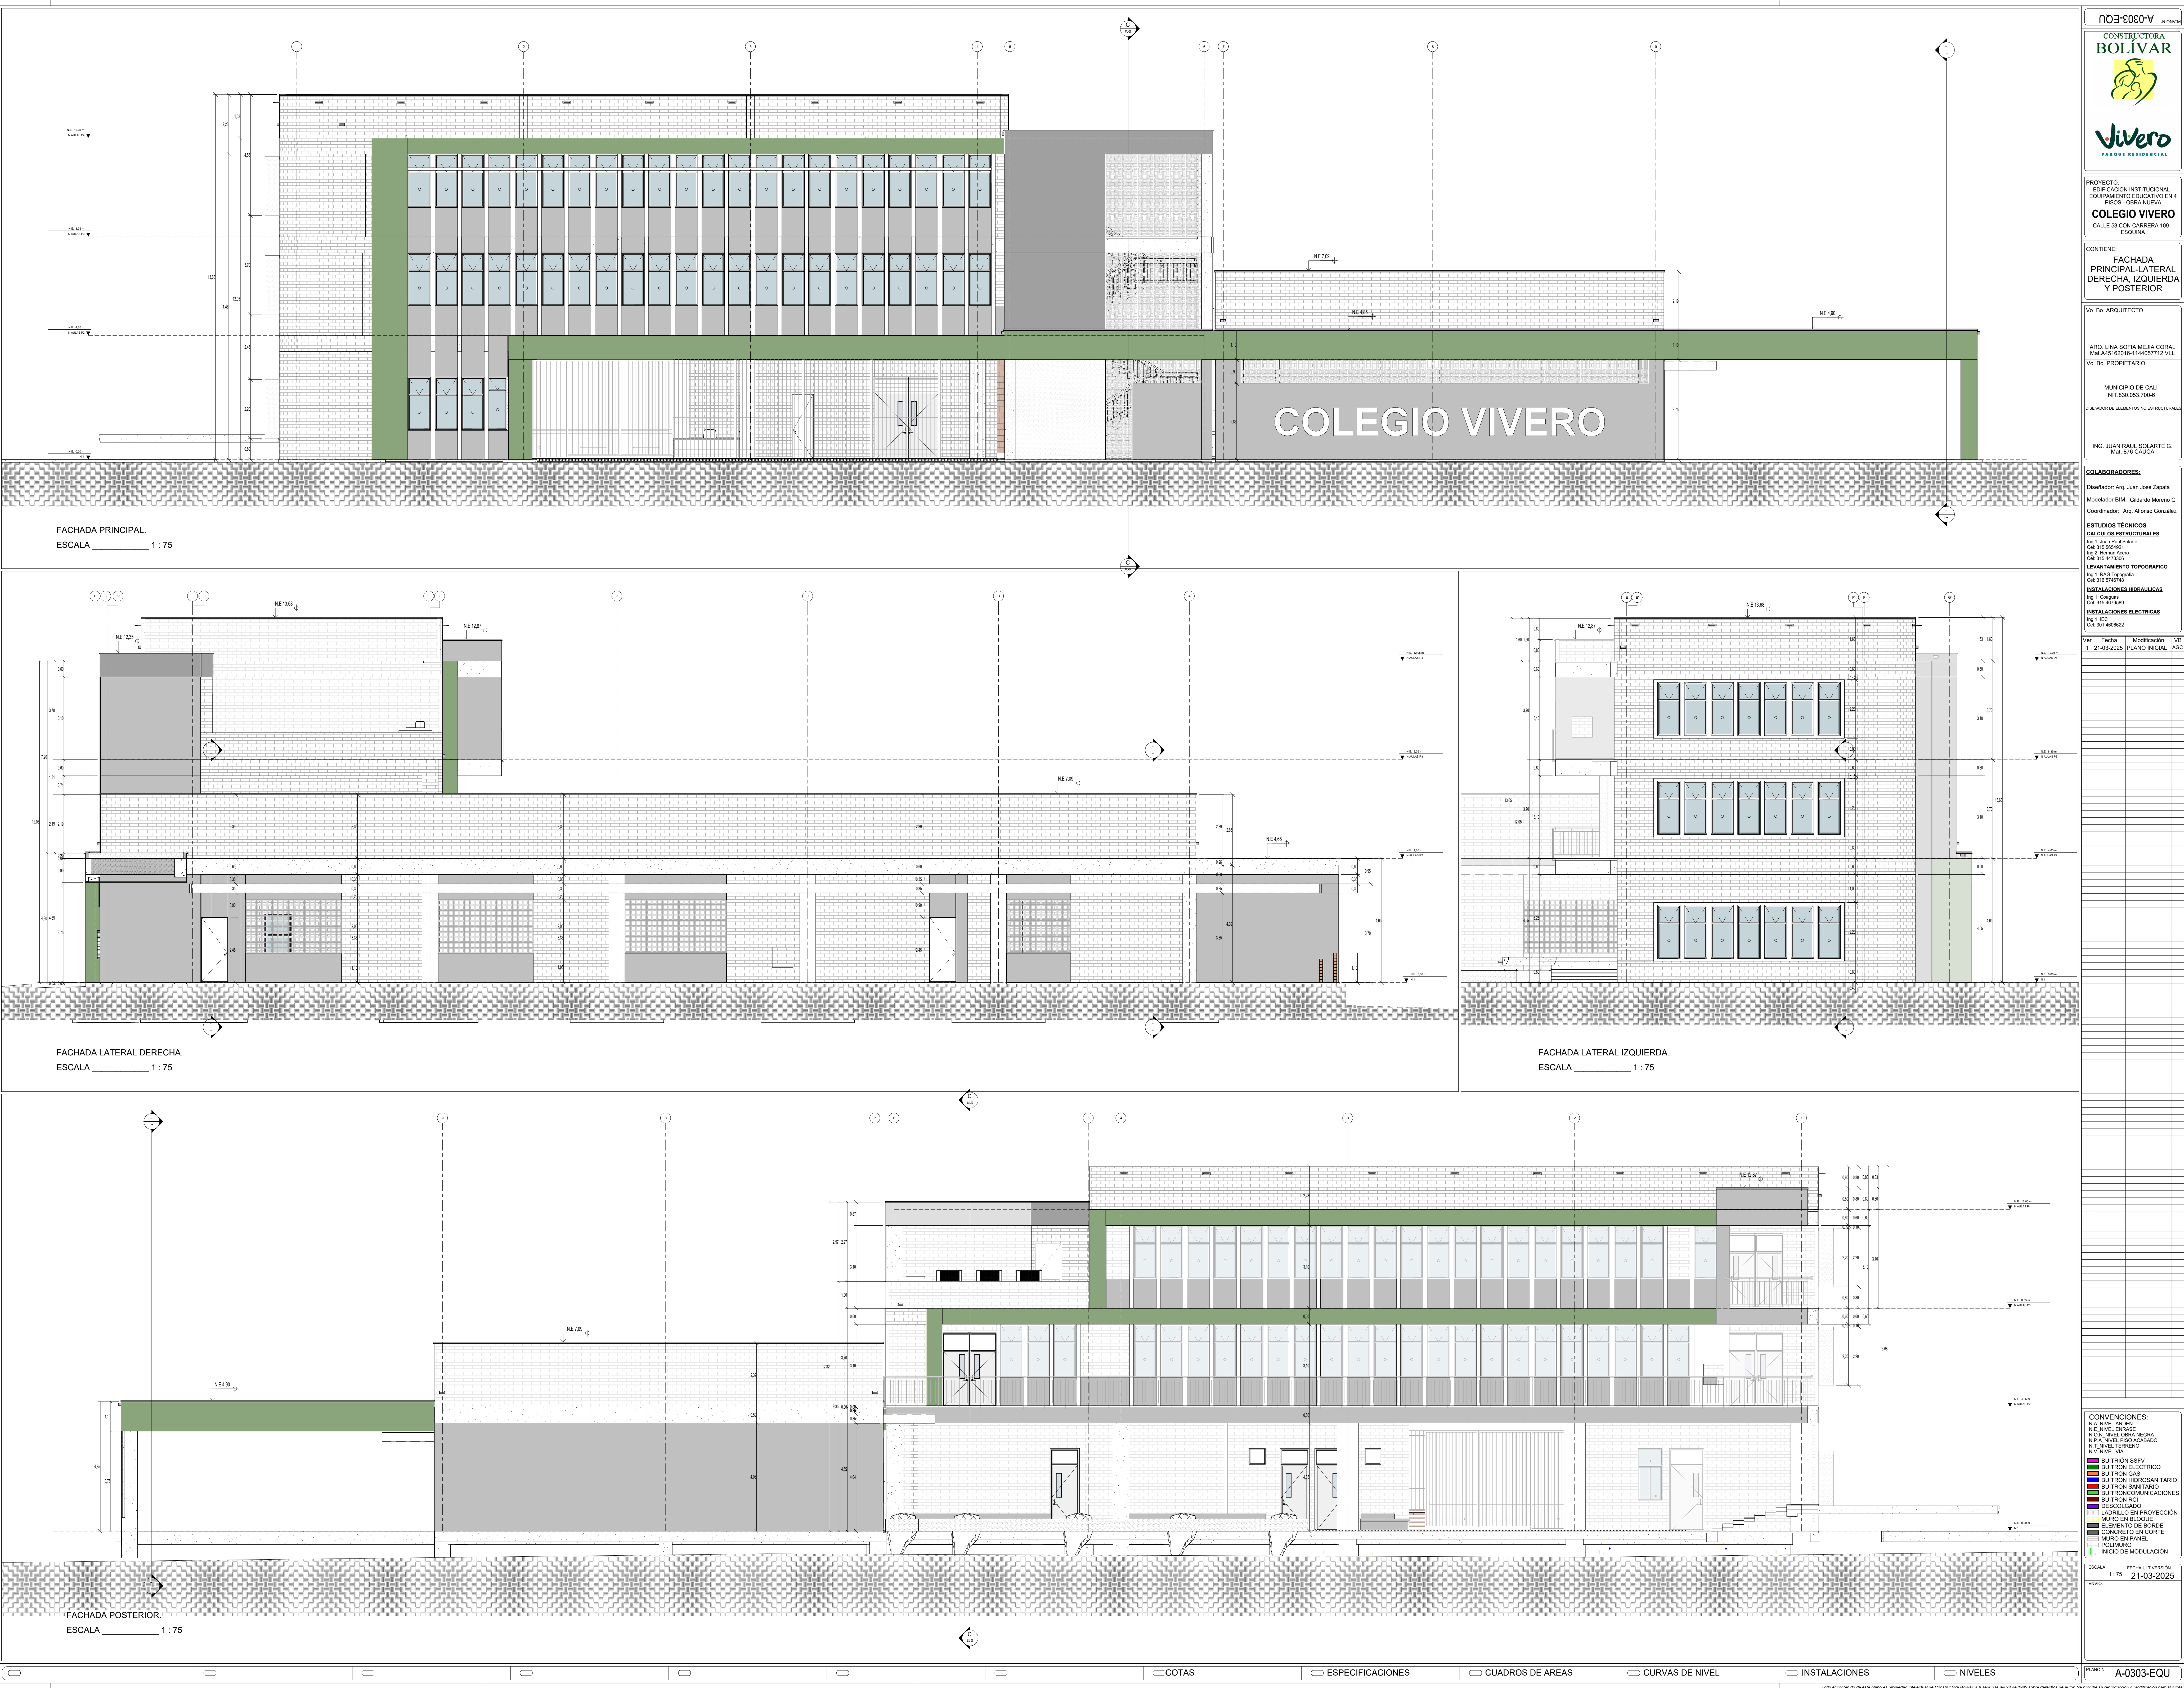

PROYECTO:
EDIFICACION INSTITUCIONAL -
EQUIPAMIENTO EDUCATIVO EN 4
PISOS - OBRA NUEVA
COLEGIO VIVERO
CALLE 53 CON CARRERA 109 -
ESQUINA

CONTIENE:
**FACHADA
PRINCIPAL-LATERAL
DERECHA, IZQUIERDA
Y POSTERIOR**

Vo. Bo. ARQUITECTO

ARO. LINA SOFIA MEJIA CORAL
Mat. A45162018-1144027712 VLL
Vo. Bo. PROPIETARIO

MUNICIPIO DE CALI
NIT. 830.053.700-6

ORDENADOR DE ELEMENTOS NO ESTRUCTURALES

ING. JUAN RAUL SOLARTE G.
Mat. 876 CAUCA

COLABORADORES:
Diseñador: Arq. Juan Jose Zapata
Modelador BIM: Gildardo Moreno G.
Coordinador: Arq. Alfonso Gonzalez

ESTUDIOS TECNICOS
CALCULOS ESTRUCTURALES
Pag. 1: Juan Raul Solarte
Caf. 315.556670
Pag. 2: Hernan Alaraz
Caf. 315.4473300

LEVANTAMIENTO TOPOGRAFICO
Pag. 1: INAC Topografia
Caf. 315.574748

INSTALACIONES HIDRAULICAS
Pag. 1: Coquis
Caf. 315.457555

INSTALACIONES ELECTRICAS
Pag. 1: EEC
Caf. 315.4406622

Ver. Fecha Modificacion VB
1 21-03-2025 PLANO INICIAL AGC

CONVENCIONES
N.A. NIVEL ANDEN
N.E. NIVEL ENRISE
N.O. NIVEL OBRA NEGRA
N.P. NIVEL PISO ACABADO
N.T. NIVEL TERRENO
N.V. NIVEL VA

BUTTRON SSPV
BUTTRON ELECTRICO
BUTTRON GAS
BUTTRON HIDROSANITARIO
BUTTRON SANITARIO
BUTTRON CALORIFICACIONES
BUTTRON RCI
DESCOLGADO
LADRILLO EN PROYECCION
MURDO EN BLOQUE
ELEMENTO DE BORDE
CONCRETO EN CORTE
MURDO EN PANEL
PDMURDO
INICIO DE MODULACION

ESCALA 1:75 FECHA LISTA Y VERSION 21-03-2025

ENVIÓ

PLANO NO. A-0303-EQU