


PLANTA GENERAL RED DE ALCANTARILLADO PLUVIAL
ESCALA: 1:150

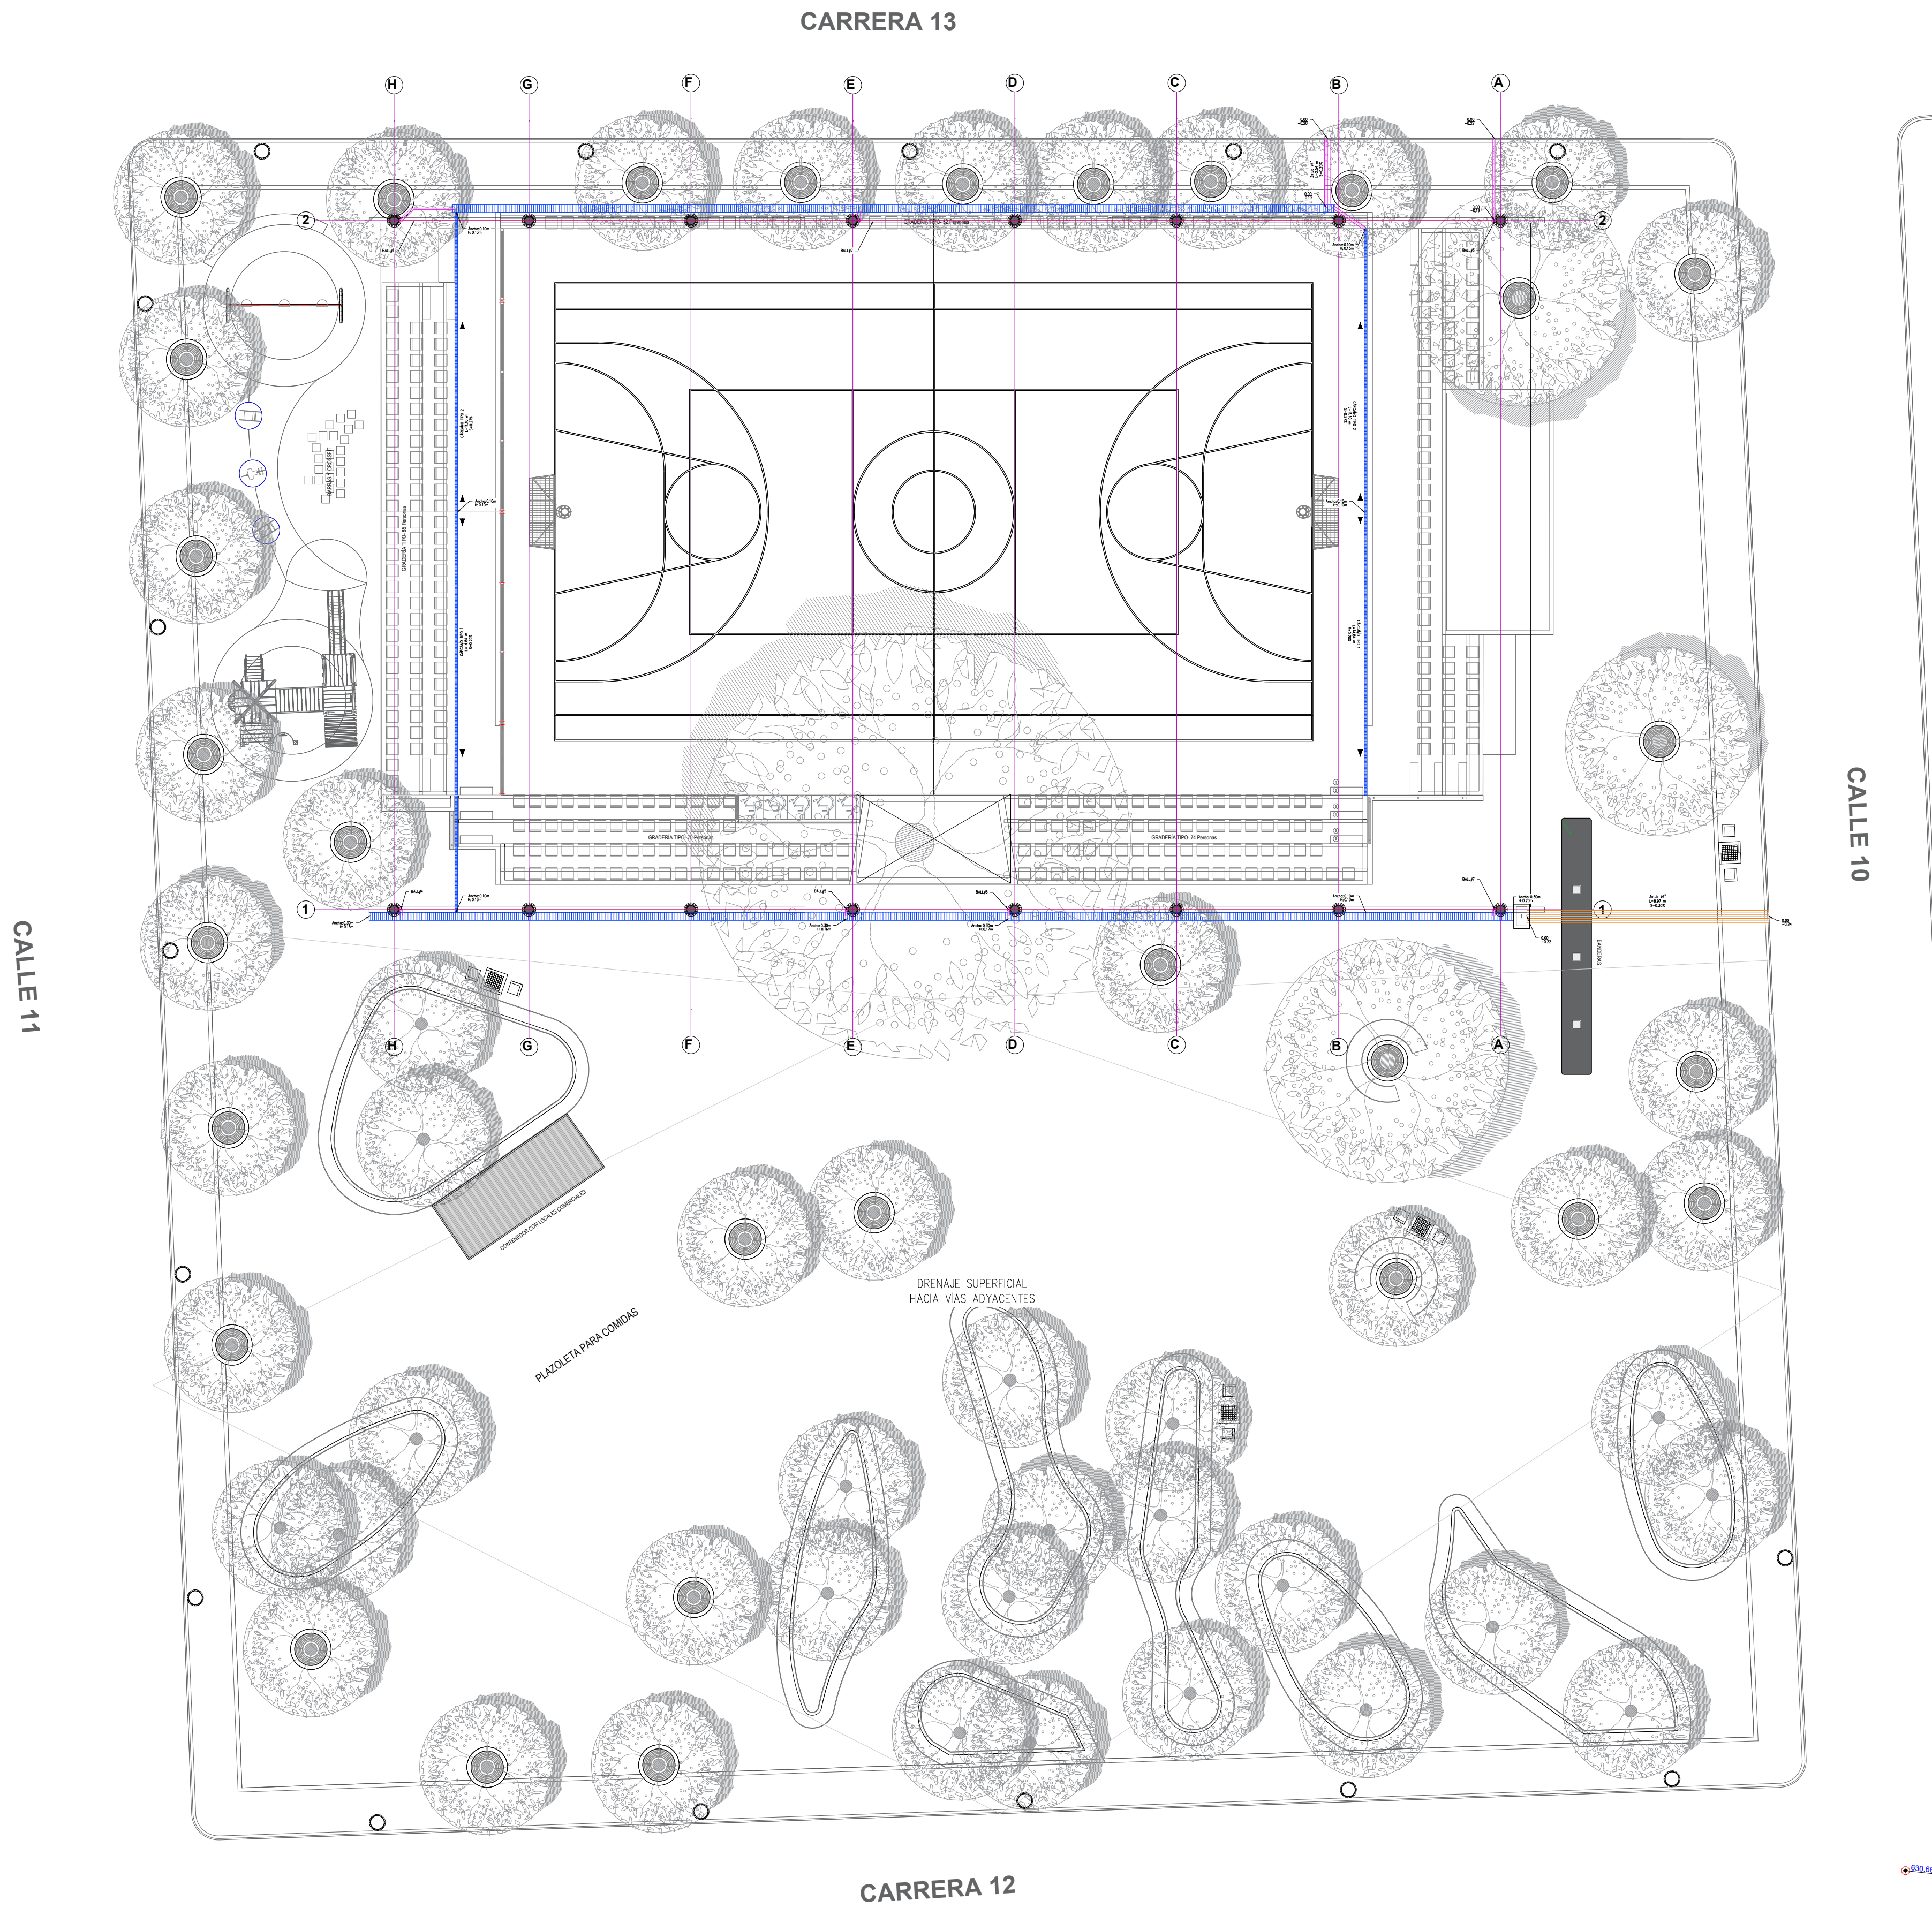

NO. PLANCHA	PL	1/2	XX
NO. PLANCHA	PL	1/2	XX

PROYECTO

CONSTRUCCIÓN Y REMODELACIÓN DEL PARQUE PRINCIPAL DEL MUNICIPIO DE SANTA ROSA DEL SUR- BOLIVAR.

LOCALIZACIÓN

MUNICIPIO DE SANTA ROSA DEL SUR, BOLIVAR

NOTAS

ING. THOMAS VAN STRAHLEN
R.C. 18000-30000-001

CONVENCIONES:

	TUB. ALC. Ø4" PVC
	TUB. ALC. Ø6" PVC
	REG. DE INSPECCIÓN
	CANAL/CÁRCAMO ALL
	SENTIDO DEL FLUJO
	COTA TERRENO
	COTA BATEA DE TUB.

NOTAS TÉCNICAS:

1- Norma de diseño Resolución 0330/ Junio 2.017.
2- Las distancias están dadas en metros a menos que se indique lo contrario.
3- Los diámetros de tuberías y accesorios están dados en milímetros y/o pulgadas a menos que se indique diferente.
4- Dentro de los anexos, memorias y especificaciones técnicas se incluye los esquemas constructivos para la instalación de acometidas, construcción de registros, cimentación de las tuberías, etc.
5- Si por las condiciones encontradas en terreno se hace necesario realizar modificaciones en el trazado de las redes deberá consultarse con el Consultor Diseñador.
6- Las tuberías proyectadas son de tipo interior lisas y Exterior perfiladas.
7- El contratista deberá proteger todas las tuberías proyectadas deberán contra daño por esfuerzos, debido a la poca profundidad a la cota clave.

VoBo: APROBACION

VoBo: SUPERVISIÓN ALCALDIA

CONTIENE

REDES DE DRENAJE PLUVIAL PRIMER PISO

PLANCHA	FECHA
01/-	06/12/26

ESCALA	FECHA COPIA
Como se indica	06/12/26

OBSERVACIONES

PLANCHAS No.	PLANO No.	REVISIÓN
DE	RSN	
	3/3	