




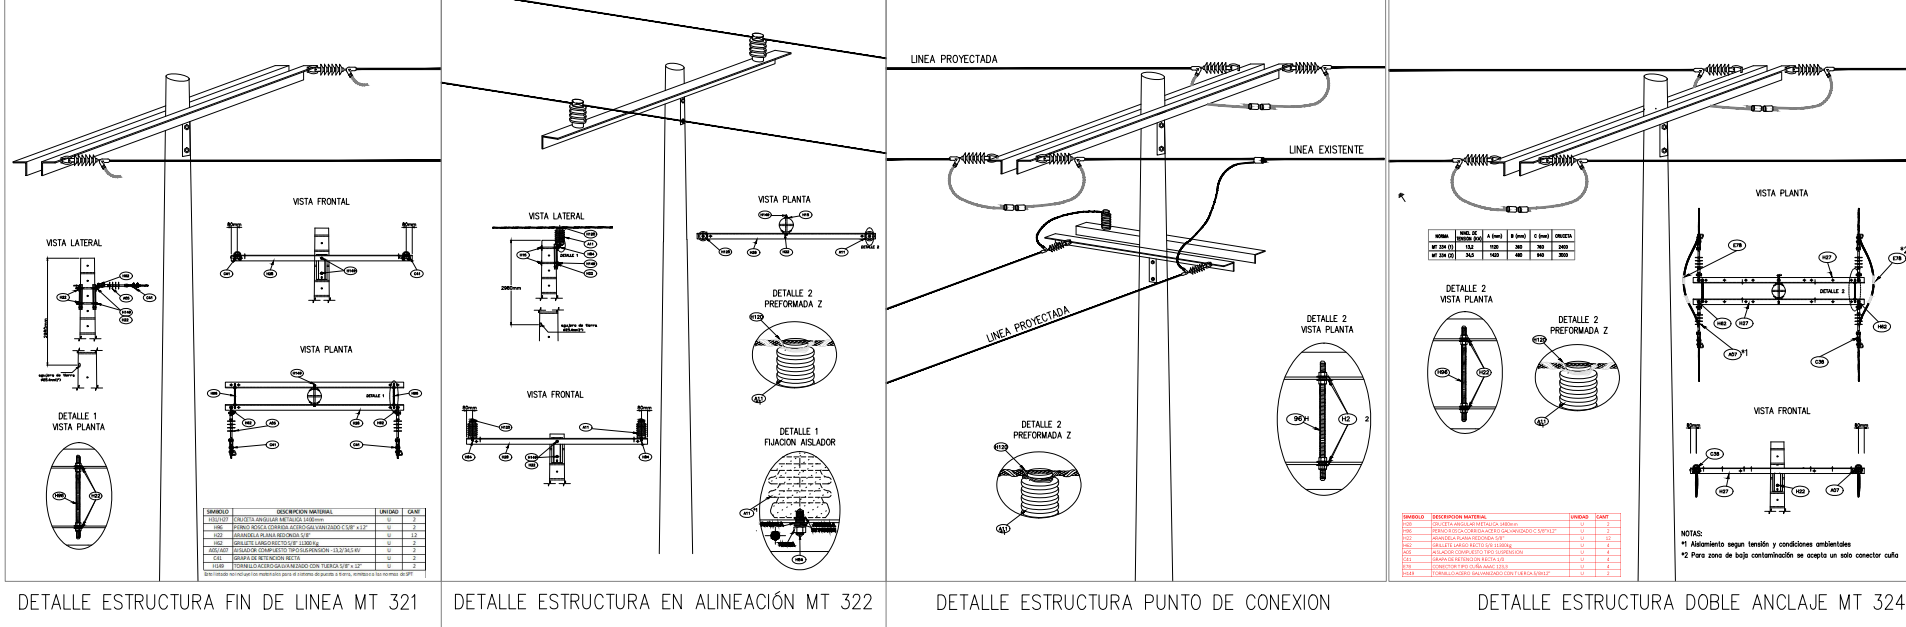


SUBESTACION TIPO POSTE 15 KVA

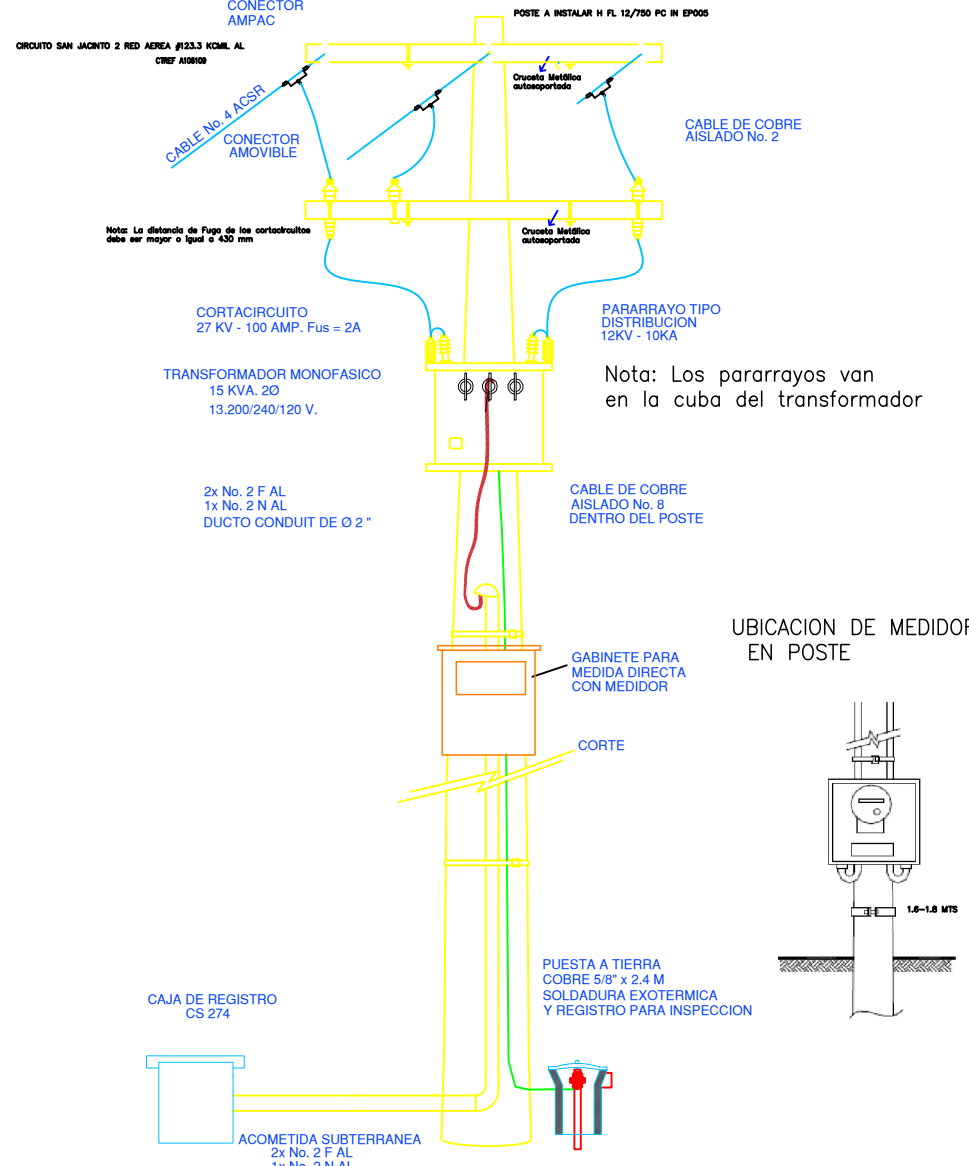


VISTA FRONTAL SUBESTACION TPO POSTE

DIAGRAMA UNIFILAR

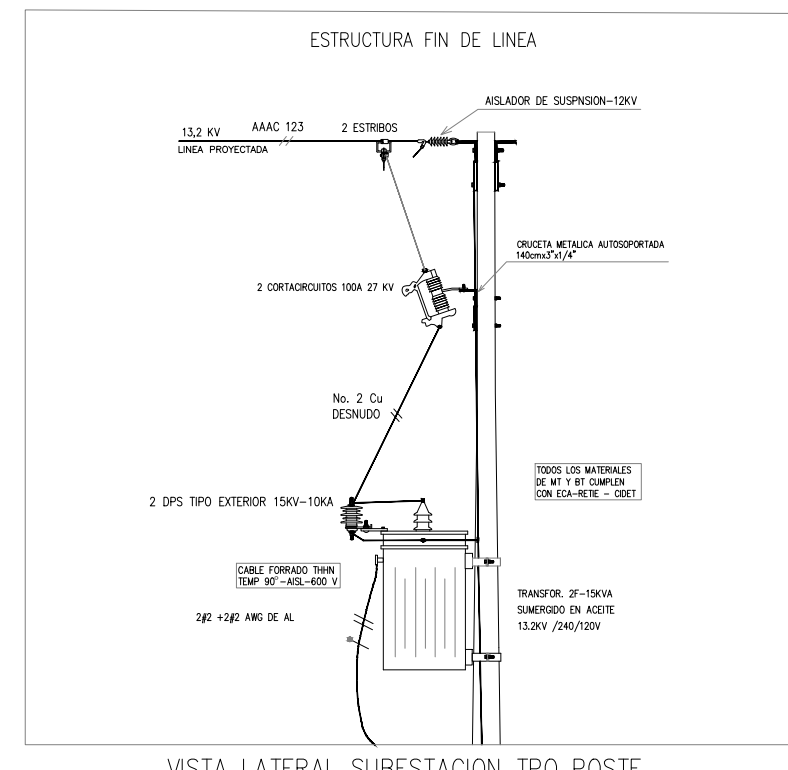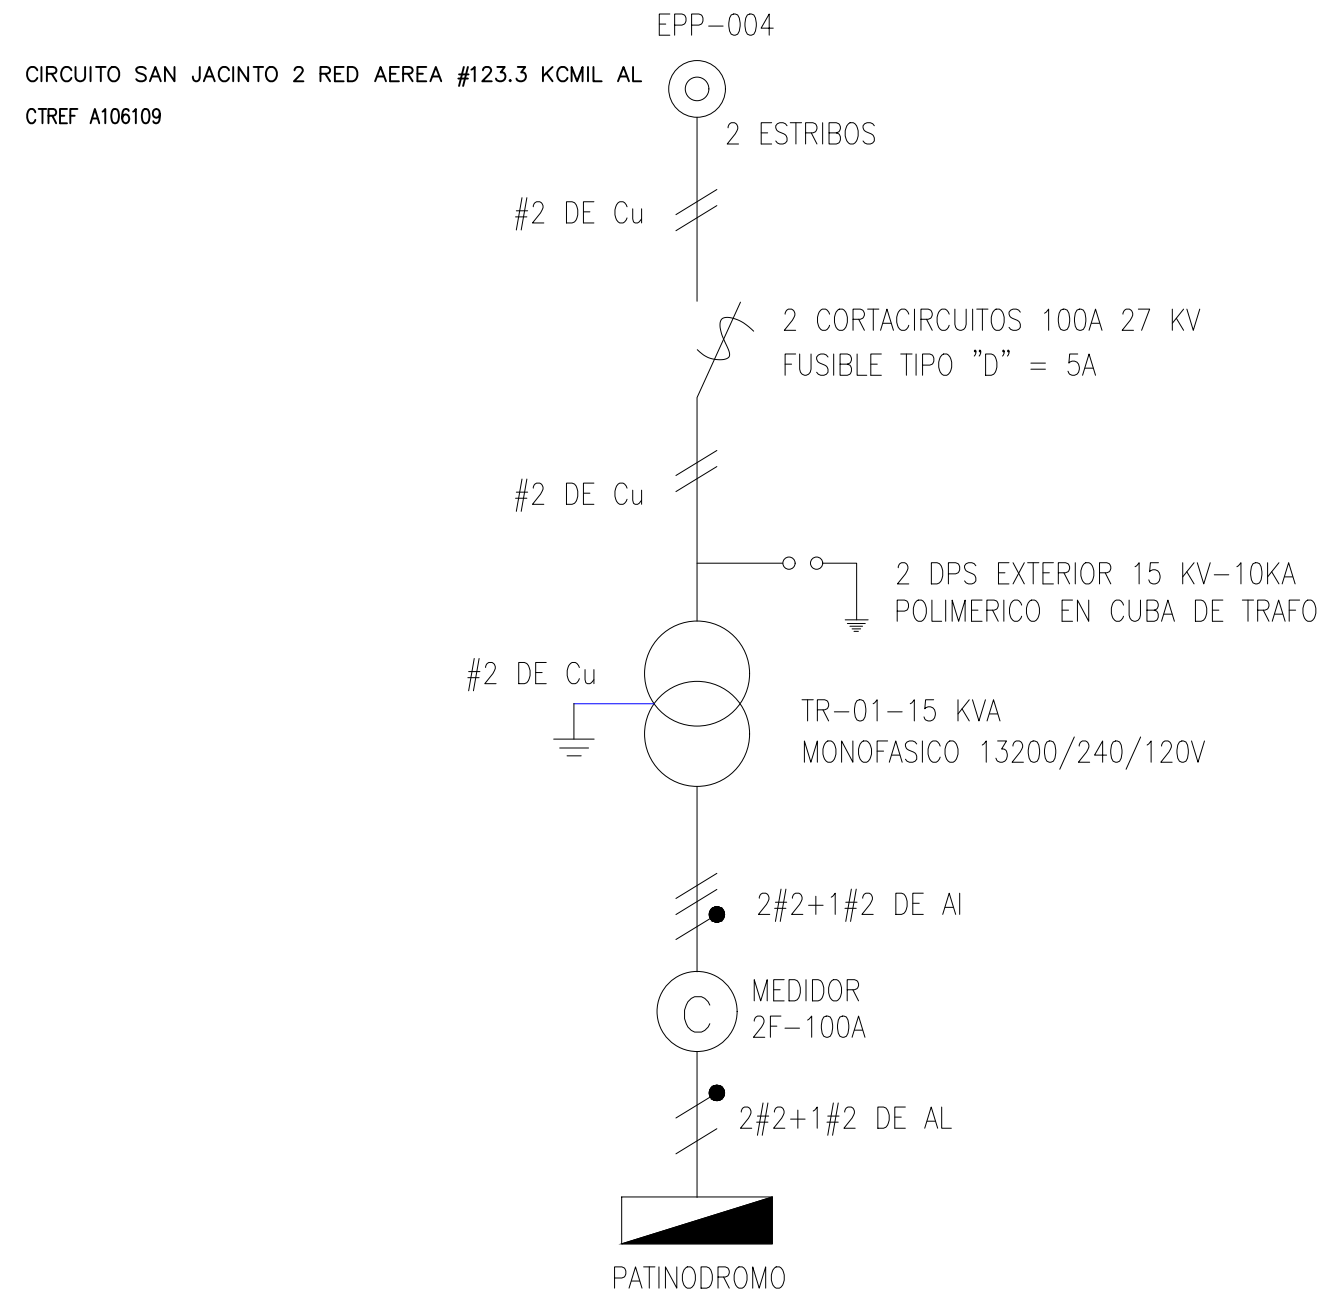

VISTA LATERAL SUBESTACION TIPO POSTE

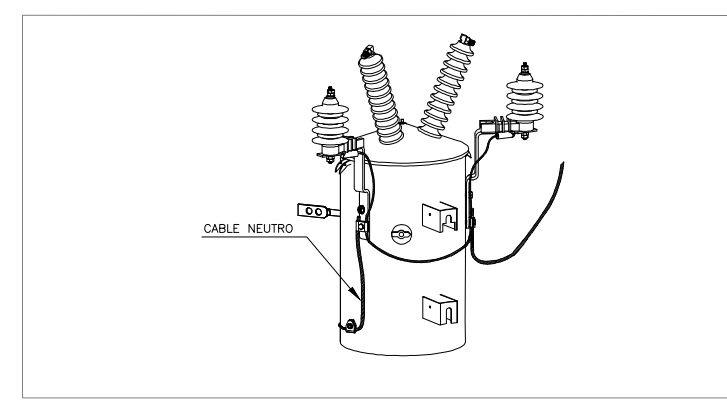

VISTA ISOMETRICA, CONEXION A TIERRA

PATINODROMO

5,300

HG-19

LOCALIZACION



Sistema de Coordenadas ORIGEN NACIONAL
Proyeccion: Transverse Mercator
CTM-12
Falso Norte : 2.000.000
Falso este : 5.000.000
Origen De Latitud 4.0000
MERIDIANO CENTRAL -73.0000
unidad = metros
Datum MAGNA



PROYECTO:
PATINODROMO SAN JACINTO
Municipio de San Jacinto
Bolívar

PROPIETARIO :
ALCALDIA MUNICIPAL SAN JACINTO

CONVENCIONES

SALIDA PARA LAMPARA FLUORESCENTE	INTERDISPOSITORES
1. Salida para Lampa	1. Salida para Lampa
2. Salida para Lampa	2. Salida para Lampa
3. Salida para Lampa	3. Salida para Lampa
4. Salida para Lampa	4. Salida para Lampa
5. Salida para Lampa	5. Salida para Lampa
6. Salida para Lampa	6. Salida para Lampa
7. Salida para Lampa	7. Salida para Lampa
8. Salida para Lampa	8. Salida para Lampa
9. Salida para Lampa	9. Salida para Lampa
10. Salida para Lampa	10. Salida para Lampa

SALIDA PARA LAMPARA FLUORESCENTE	TUBERIA CONDUIT
1. Salida para Lampa	1. Salida para Lampa
2. Salida para Lampa	2. Salida para Lampa
3. Salida para Lampa	3. Salida para Lampa
4. Salida para Lampa	4. Salida para Lampa
5. Salida para Lampa	5. Salida para Lampa
6. Salida para Lampa	6. Salida para Lampa
7. Salida para Lampa	7. Salida para Lampa
8. Salida para Lampa	8. Salida para Lampa
9. Salida para Lampa	9. Salida para Lampa
10. Salida para Lampa	10. Salida para Lampa

SALIDA PARA LAMPARA FLUORESCENTE	SALIDA PARA LAMPARA FLUORESCENTE
1. Salida para Lampa	1. Salida para Lampa
2. Salida para Lampa	2. Salida para Lampa
3. Salida para Lampa	3. Salida para Lampa
4. Salida para Lampa	4. Salida para Lampa
5. Salida para Lampa	5. Salida para Lampa
6. Salida para Lampa	6. Salida para Lampa
7. Salida para Lampa	7. Salida para Lampa
8. Salida para Lampa	8. Salida para Lampa
9. Salida para Lampa	9. Salida para Lampa
10. Salida para Lampa	10. Salida para Lampa

REDES DE M.T., S.T., CANALIZACIONES Y A.P.	EXISTENTE	DISEÑADA
1. Red de M.T.	1. Red de M.T.	1. Red de M.T.
2. Red de S.T.	2. Red de S.T.	2. Red de S.T.
3. Red de A.P.	3. Red de A.P.	3. Red de A.P.
4. Red de M.T.	4. Red de M.T.	4. Red de M.T.
5. Red de S.T.	5. Red de S.T.	5. Red de S.T.
6. Red de A.P.	6. Red de A.P.	6. Red de A.P.
7. Red de M.T.	7. Red de M.T.	7. Red de M.T.
8. Red de S.T.	8. Red de S.T.	8. Red de S.T.
9. Red de A.P.	9. Red de A.P.	9. Red de A.P.
10. Red de M.T.	10. Red de M.T.	10. Red de M.T.

REDES DE M.T., S.T., CANALIZACIONES Y A.P.	EXISTENTE	DISEÑADA
1. Red de M.T.	1. Red de M.T.	1. Red de M.T.
2. Red de S.T.	2. Red de S.T.	2. Red de S.T.
3. Red de A.P.	3. Red de A.P.	3. Red de A.P.
4. Red de M.T.	4. Red de M.T.	4. Red de M.T.
5. Red de S.T.	5. Red de S.T.	5. Red de S.T.
6. Red de A.P.	6. Red de A.P.	6. Red de A.P.
7. Red de M.T.	7. Red de M.T.	7. Red de M.T.
8. Red de S.T.	8. Red de S.T.	8. Red de S.T.
9. Red de A.P.	9. Red de A.P.	9. Red de A.P.
10. Red de M.T.	10. Red de M.T.	10. Red de M.T.

NOTAS
- Toda la tubería será # 1 1/2" y el conductor No. 12 AWG
- Toda la tubería para Alumbrado llevará un conductor desnudo #14
- Toda la tubería para fuerza llevará un conductor desnudo #12
- Toda la tubería será Conduit PVC Norma KONTREC 978.

CONTIENE :
RED MT
DIAGRAMA UNIFILAR

OBSERVACIONES:

DISEÑO ELECTRICO:
Reinaldo Rodriguez V.
REINALDO RODRIGUEZ V
M P - B L 2 0 5 - 5 3 1 5 0

No de Expediente:
P23202026020005

CONTROL DE VERSIONES
1. Versiones
2. Versiones
3. Versiones
4. Versiones
5. Versiones
6. Versiones
7. Versiones
8. Versiones
9. Versiones
10. Versiones

FECHA: **MARZO DE 2026**
ESCALA : **1:500**
PLANO No. **2**
DE: **2**